



แบบ DRAWING
โครงการปรับปรุงห้องปฏิบัติการเคมี
อาคารเก็บสารเคมี ชั้น 3-4-5 จำนวน 1 งาน

เจ้าของ

ภาควิชาเคมีอุตสาหกรรม

มหาวิทยาลัยเทคโนโลยีพระจอมเกล้า พระนครเหนือ

สถานที่ก่อสร้าง

มหาวิทยาลัยเทคโนโลยีพระจอมเกล้า พระนครเหนือ

1518 ถนนประชาราษฎร์ 1 แขวงวงศ์สว่าง เขตบางซื่อ กรุงเทพมหานคร 10800

TABLES OF CONTENTS

NUMBER	DESCRIPTION	PAGE
1	COVER	C-01
2	TABLE OF CONTENTS	T-01
3	INTERIOR SYMBOL	S-01
4	M & E SYMBOL	S-02
5	FLOOR PLAN-FL1	ID-01
6	FLOOR PLAN-FL2	ID-02
7	FLOOR PLAN-FL3	ID-03
8	FLOOR PLAN-FL4	ID-04
9	FLOOR PLAN-FL5	ID-05
10	CEILING PLAN FL-3	ID-06
11	CEILING PLAN FL-4	ID-07
12	CEILING PLAN FL-5	ID-08
13	FURNITURE LAY-OUT PLAN FL-3	ID-09
14	FURNITURE LAY-OUT PLAN FL-4	ID-10
15	FURNITURE LAY-OUT PLAN FL-5	ID-11
16	LIGHTING SYSTEM PLAN FL-3	ID-12
17	LIGHTING SYSTEM PLAN FL-4	ID-13
18	LIGHTING SYSTEM PLAN FL-5	ID-14
19	ELECTRICAL SYSTEM PLAN FL-3	ID-15
20	ELECTRICAL SYSTEM PLAN FL-4	ID-16
21	ELECTRICAL SYSTEM PLAN FL-5	ID-17
22	ELEVATION A-B	ID-18
23	ELEVATION C-D	ID-19
24	ELEVATION E-F	ID-20
25	ELEVATION G-H-I	ID-21
26	ห้องน้ำชาย-หญิง FLOOR PLAN-CEILING PLAN -LIGHTING SYSTEM PLAN	ID-22
27	ห้องน้ำชาย-หญิง ELEVATION-J-K-L-M-Q-R	ID-23
28	ห้องน้ำชาย-หญิง ELEVATION-O-P-S	ID-24
29	WASTE WATER PIPE SYSTEM, WATER PUMP RISER DIAGRAM, ELECTRICAL RISER DIAGRAM	ID-25
30	WATER SUPPLY PIPE SYSTEM PLAN FL-3	ID-26

[illegible]

INTERIOR SYMBOL

[illegible]

Project : โครงการปรับปรุงห้องปฏิบัติการเคมีอาคารเก็บสารเคมี ชั้น 3-4-5 จำนวน 1 งาน คณะวิทยาศาสตร์ประยุกต์ มหาวิทยาลัยเทคโนโลยีพระจอมเกล้าพระนครเหนือ

INTERIOR SYMBOL

Date : 1-12-2565

S-01

M&E SYMBOL


[illegible]

Project : โครงการปรับปรุงห้องปฏิบัติการเคมีอาคารเก็บสารเคมี ชั้น 3-4-5 จำนวน 1 งาน คณะวิทยาศาสตร์ประยุกต์ มหาวิทยาลัยเทคโนโลยีพระจอมเกล้าพระนครเหนือ

M&E SYMBOL

Date : 1-12-2565

S-02

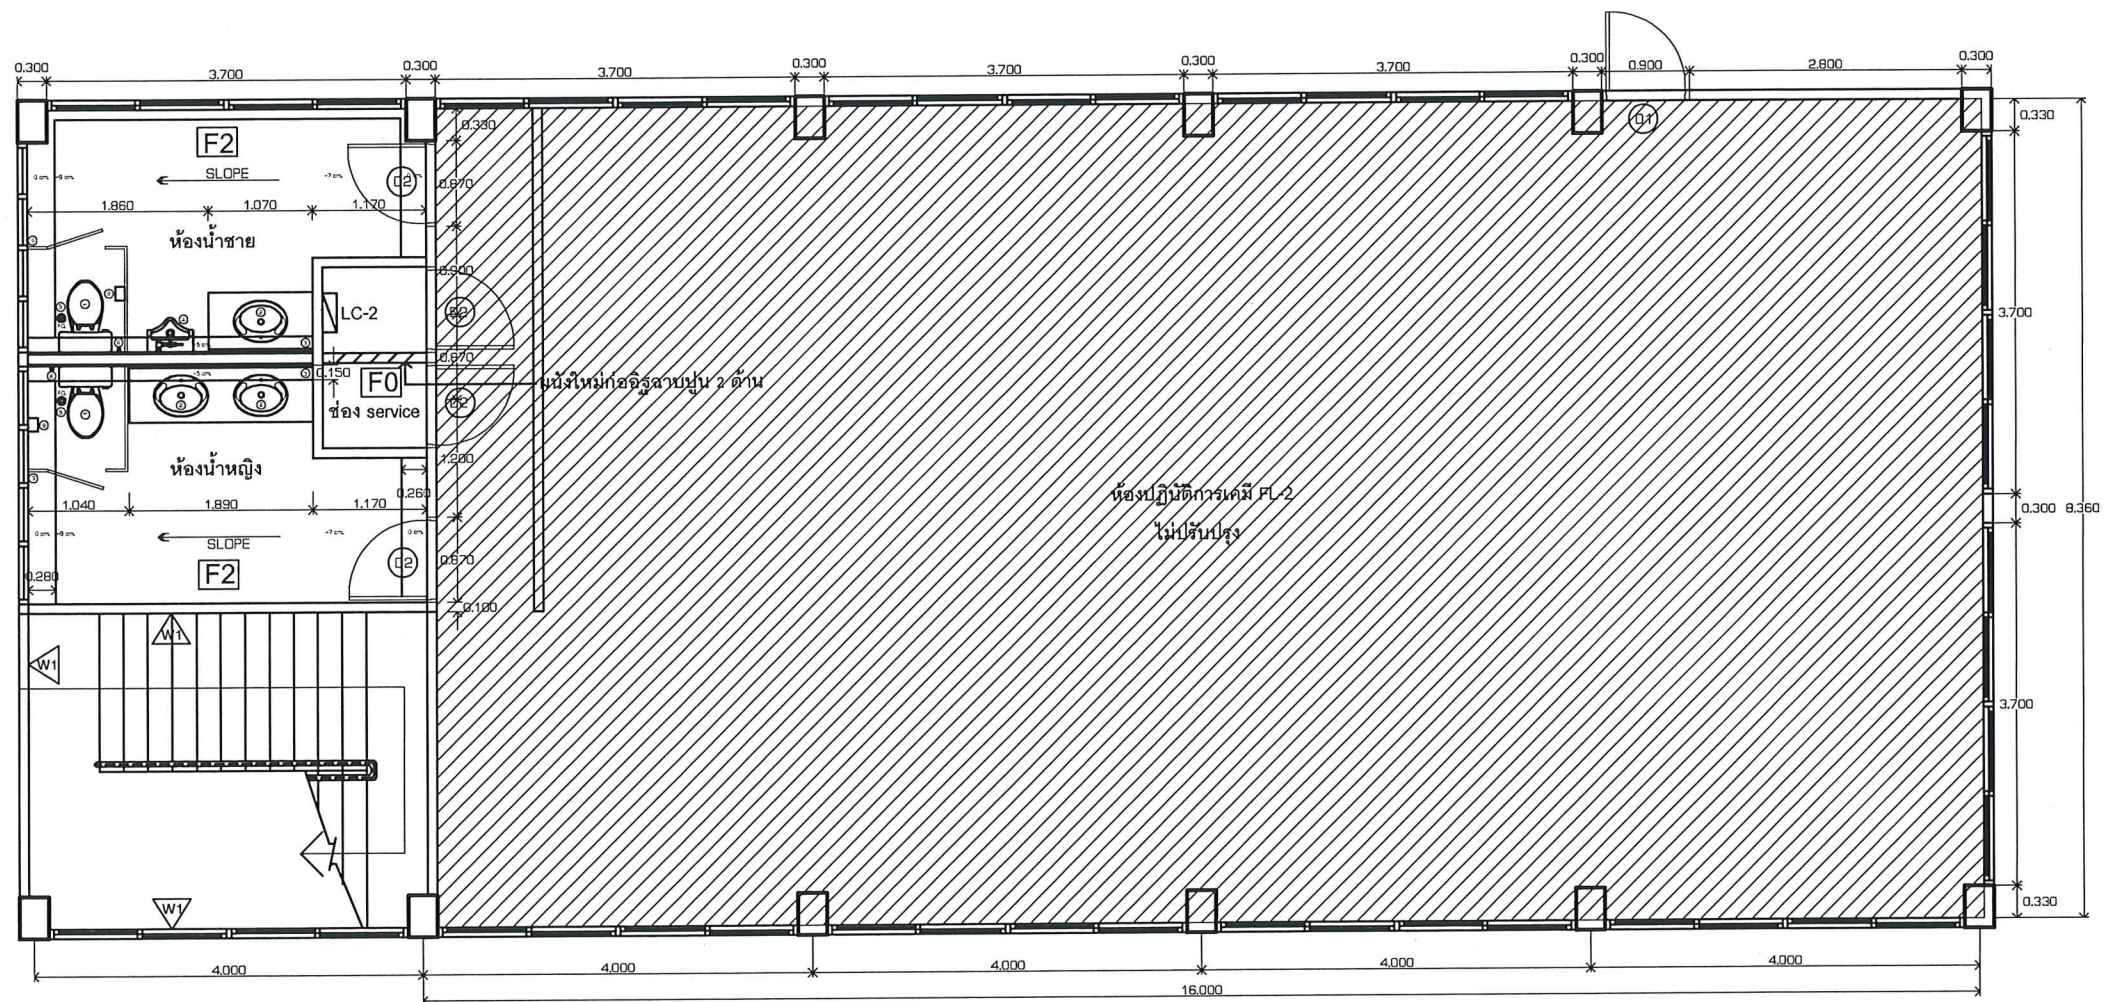


FLOOR PLAN FL-2

SCALE 1:50

Handwritten signature and initials in blue ink.


Handwritten signature in blue ink.

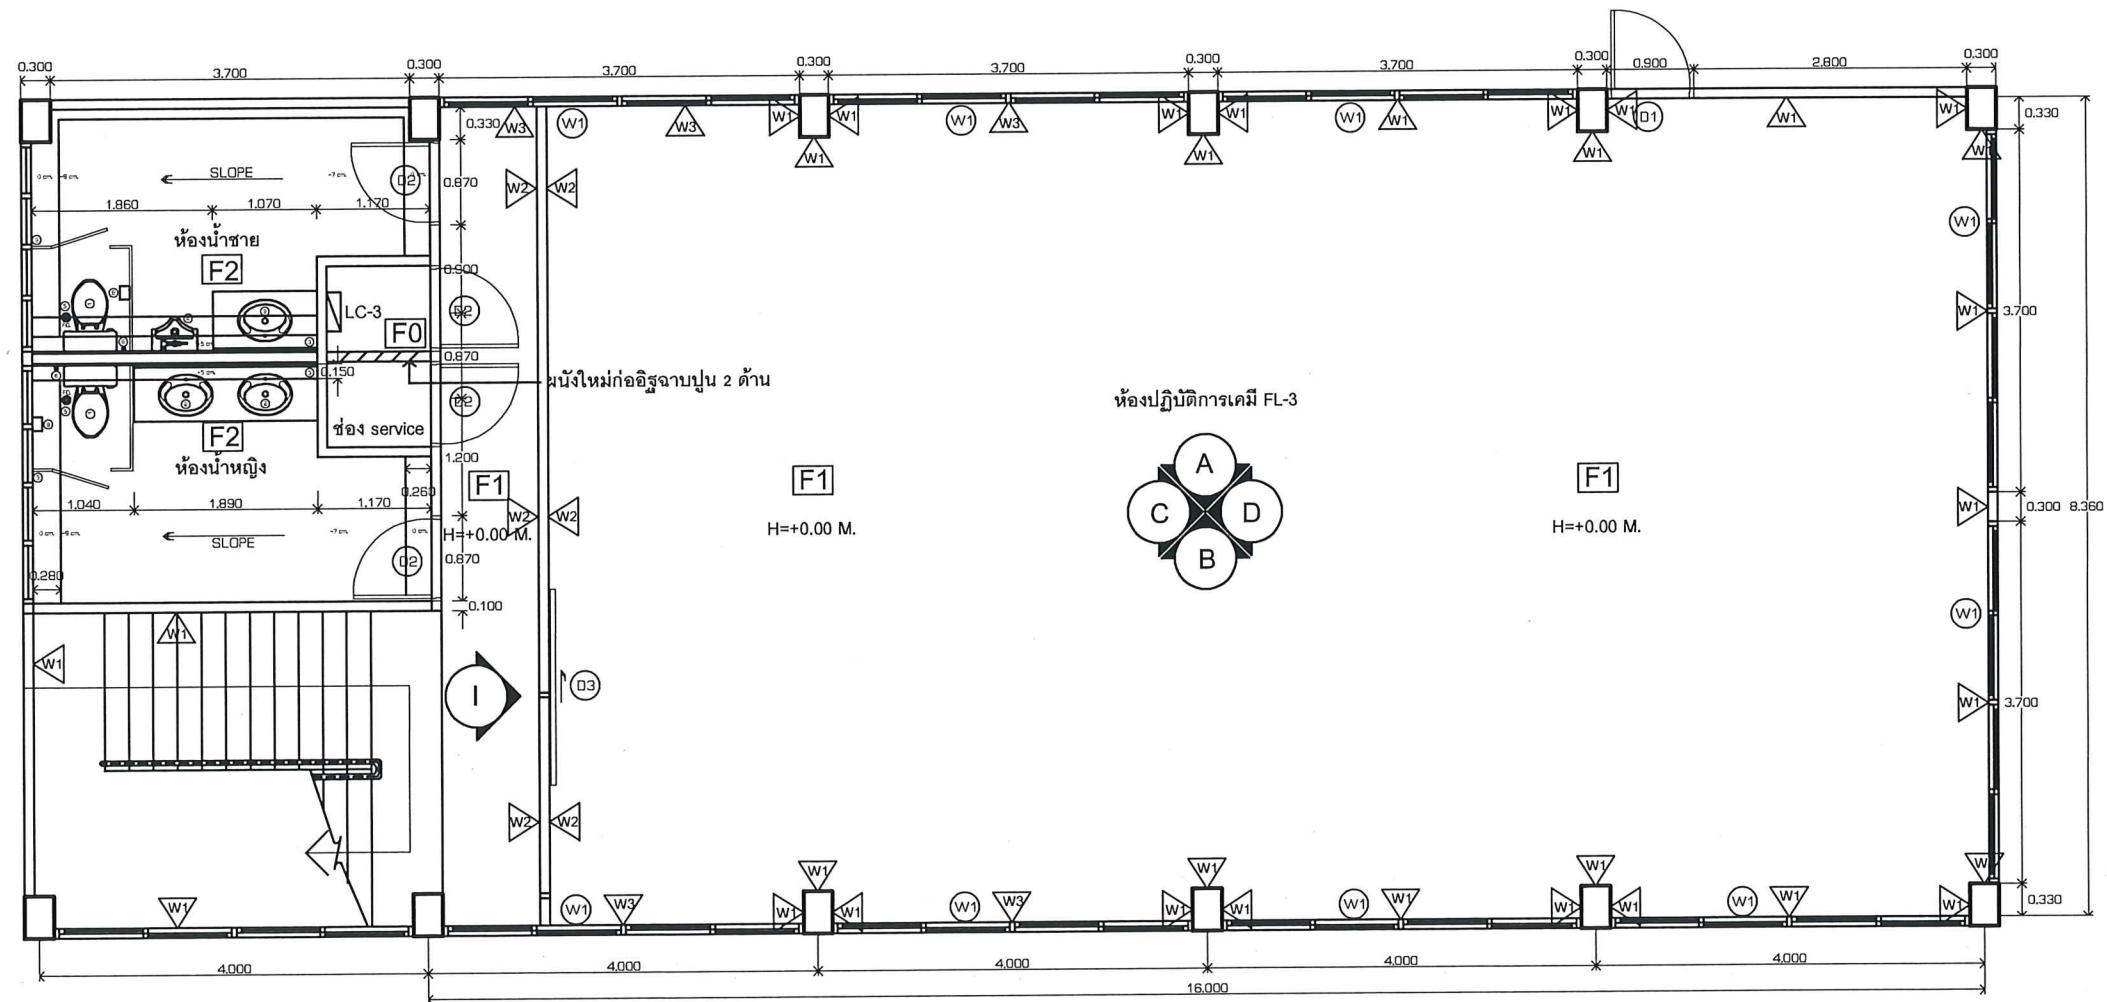

FLOOR PLAN FL-3

SCALE 1:50

จ. 8665
สม. 5.
A

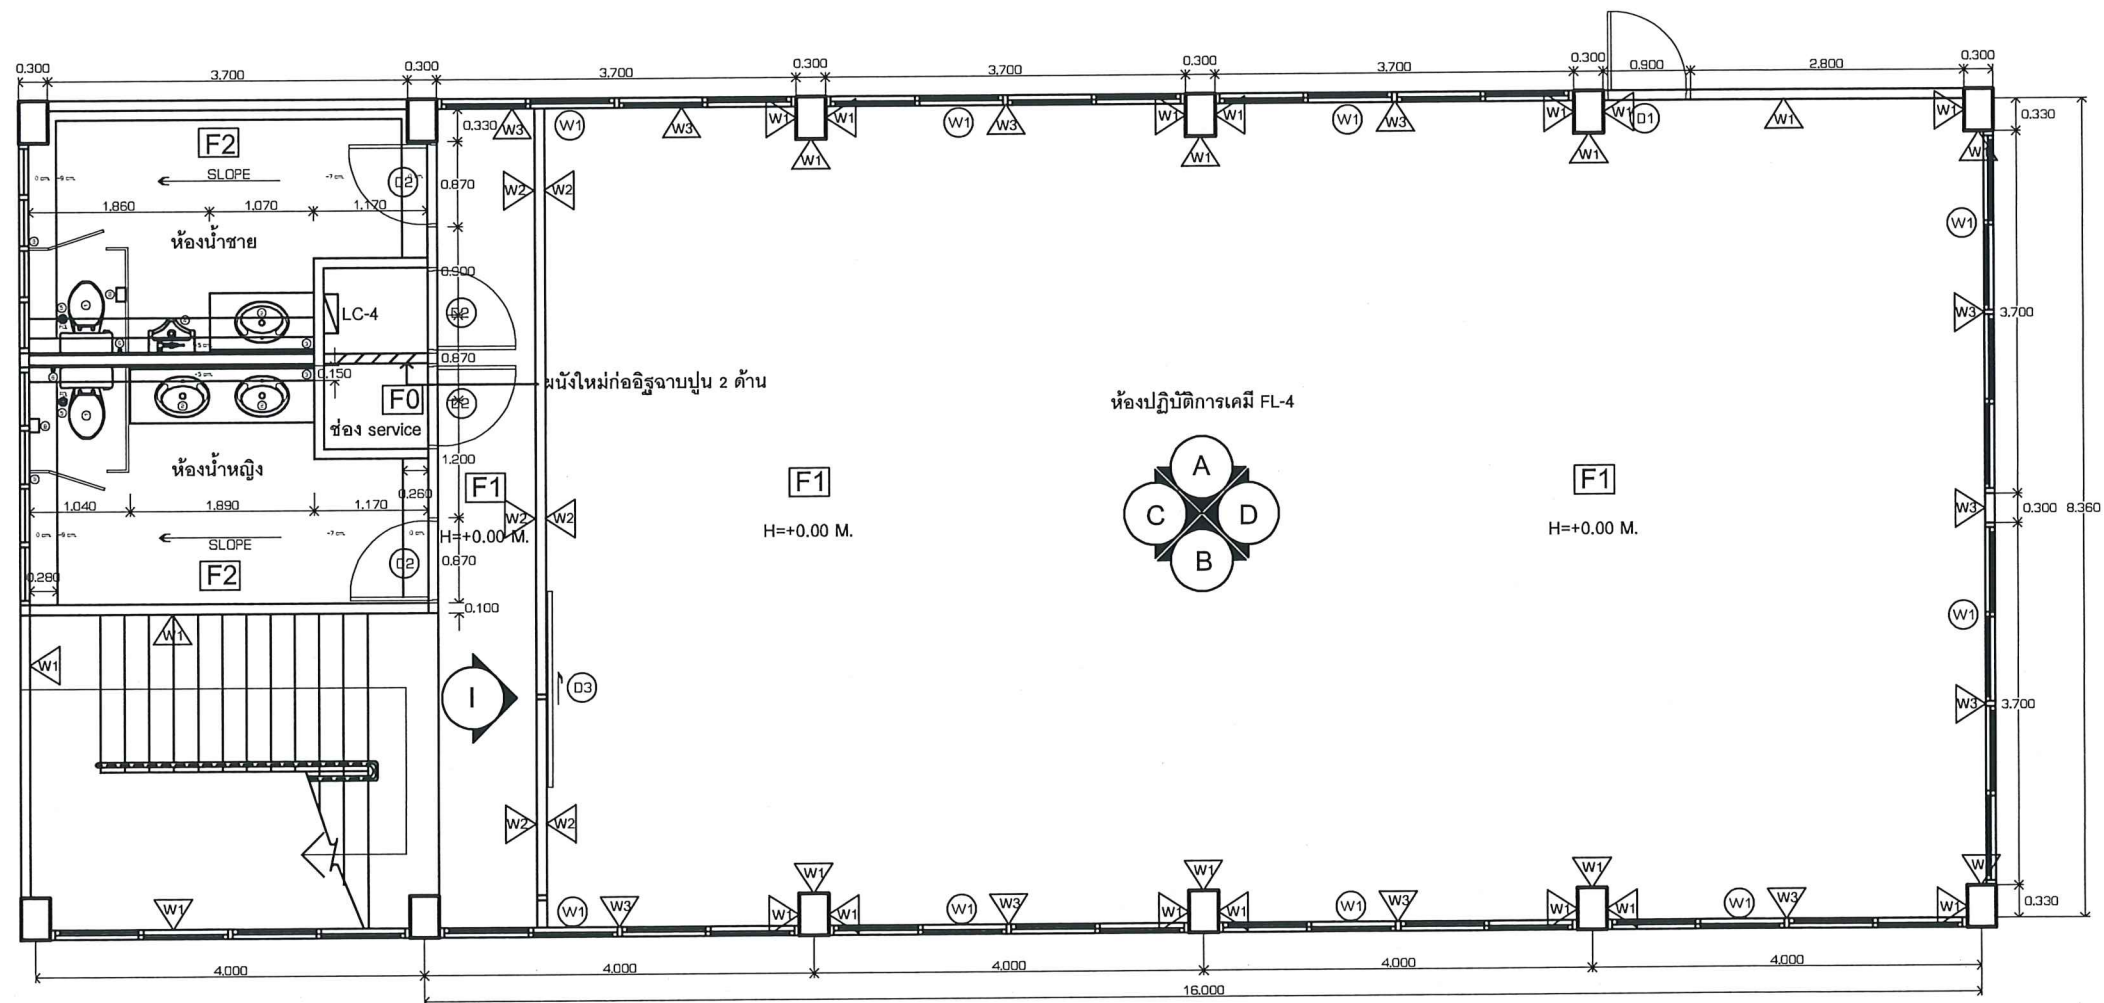

FLOOR PLAN FL-4


SCALE 1:50

8665
 8665
 8665

8665



ID-05

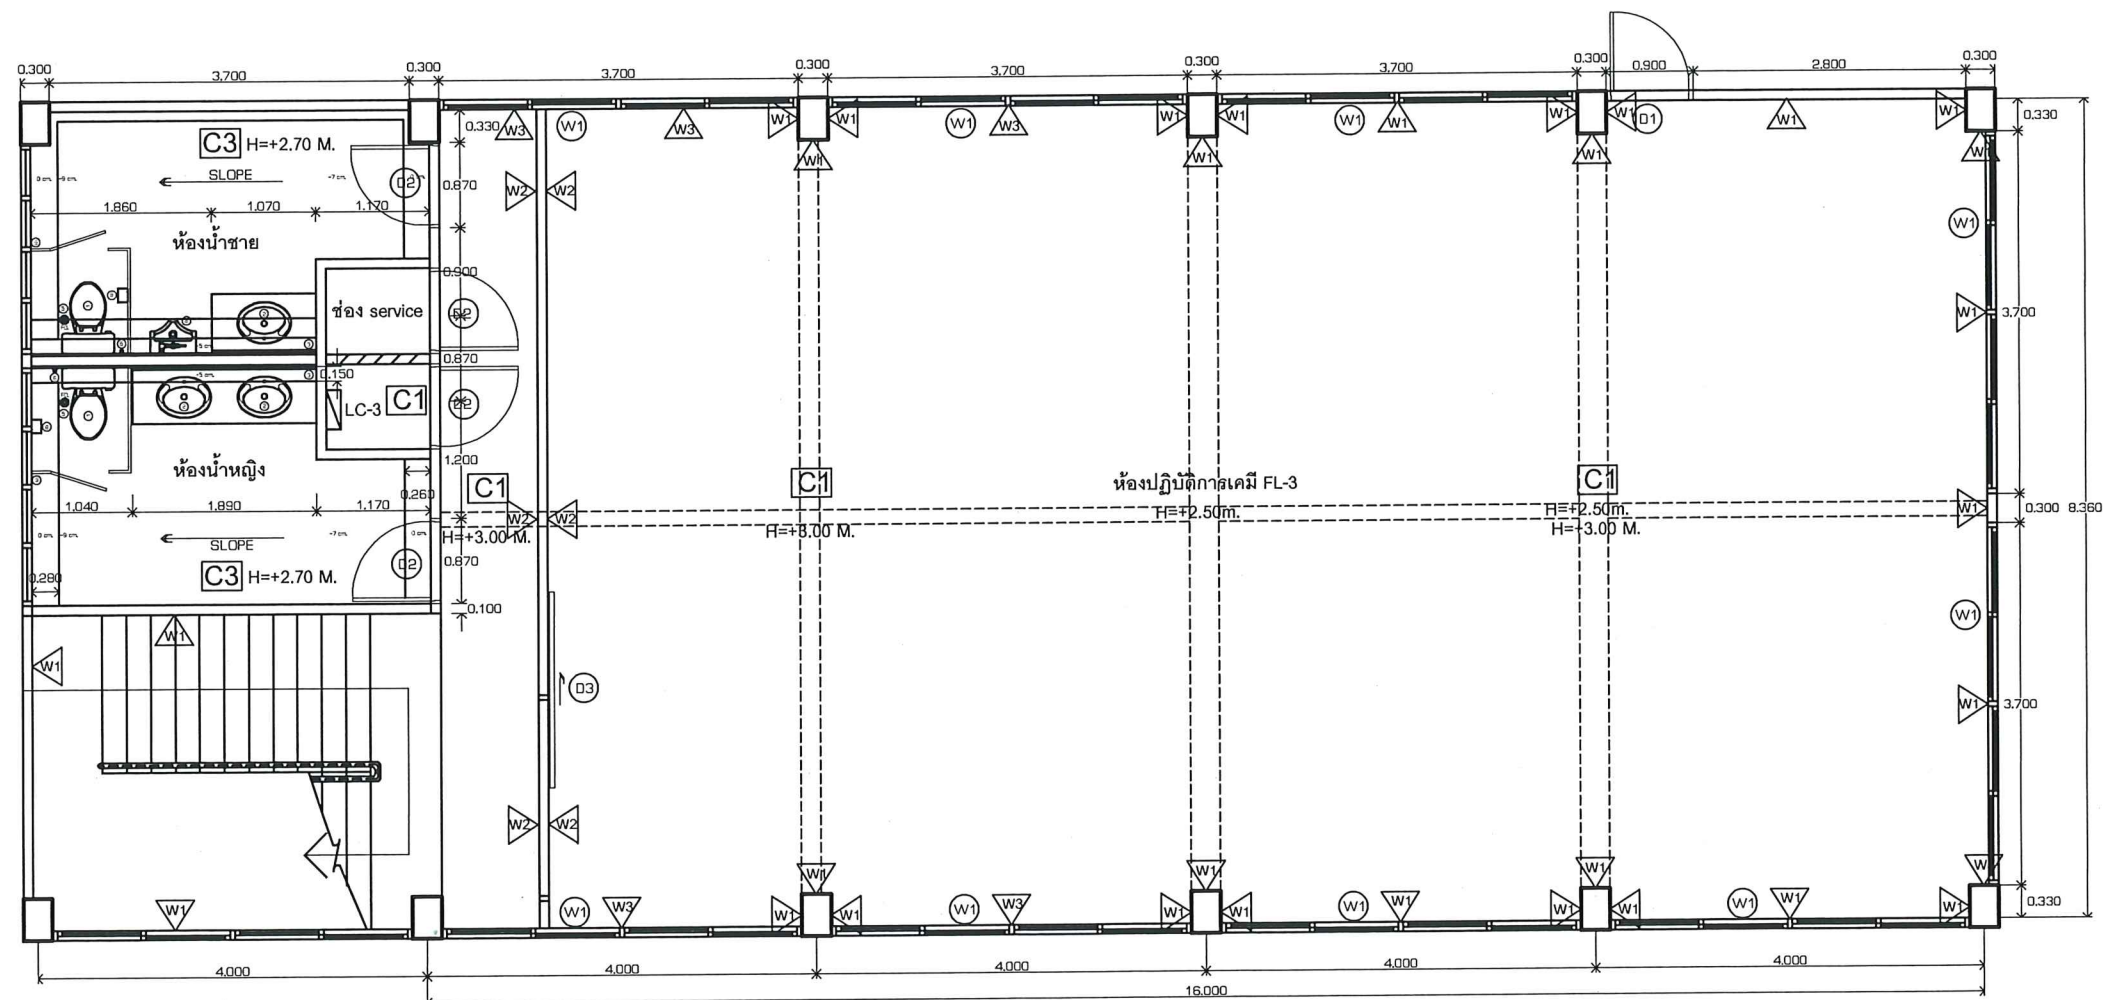

CEILING PLAN FL-3

SCALE 1:50


Project : โครงการปรับปรุงห้องปฏิบัติการเคมีอาคารเก็บสารเคมี ชั้น 3-4-5 จำนวน 1 งาน คณะวิทยาศาสตร์ประยุกต์ มหาวิทยาลัยเทคโนโลยีพระจอมเกล้าพระนครเหนือ

CEILING PLAN FL-3

Date : 1-12-2565

ID-06


Dr. [Signature]

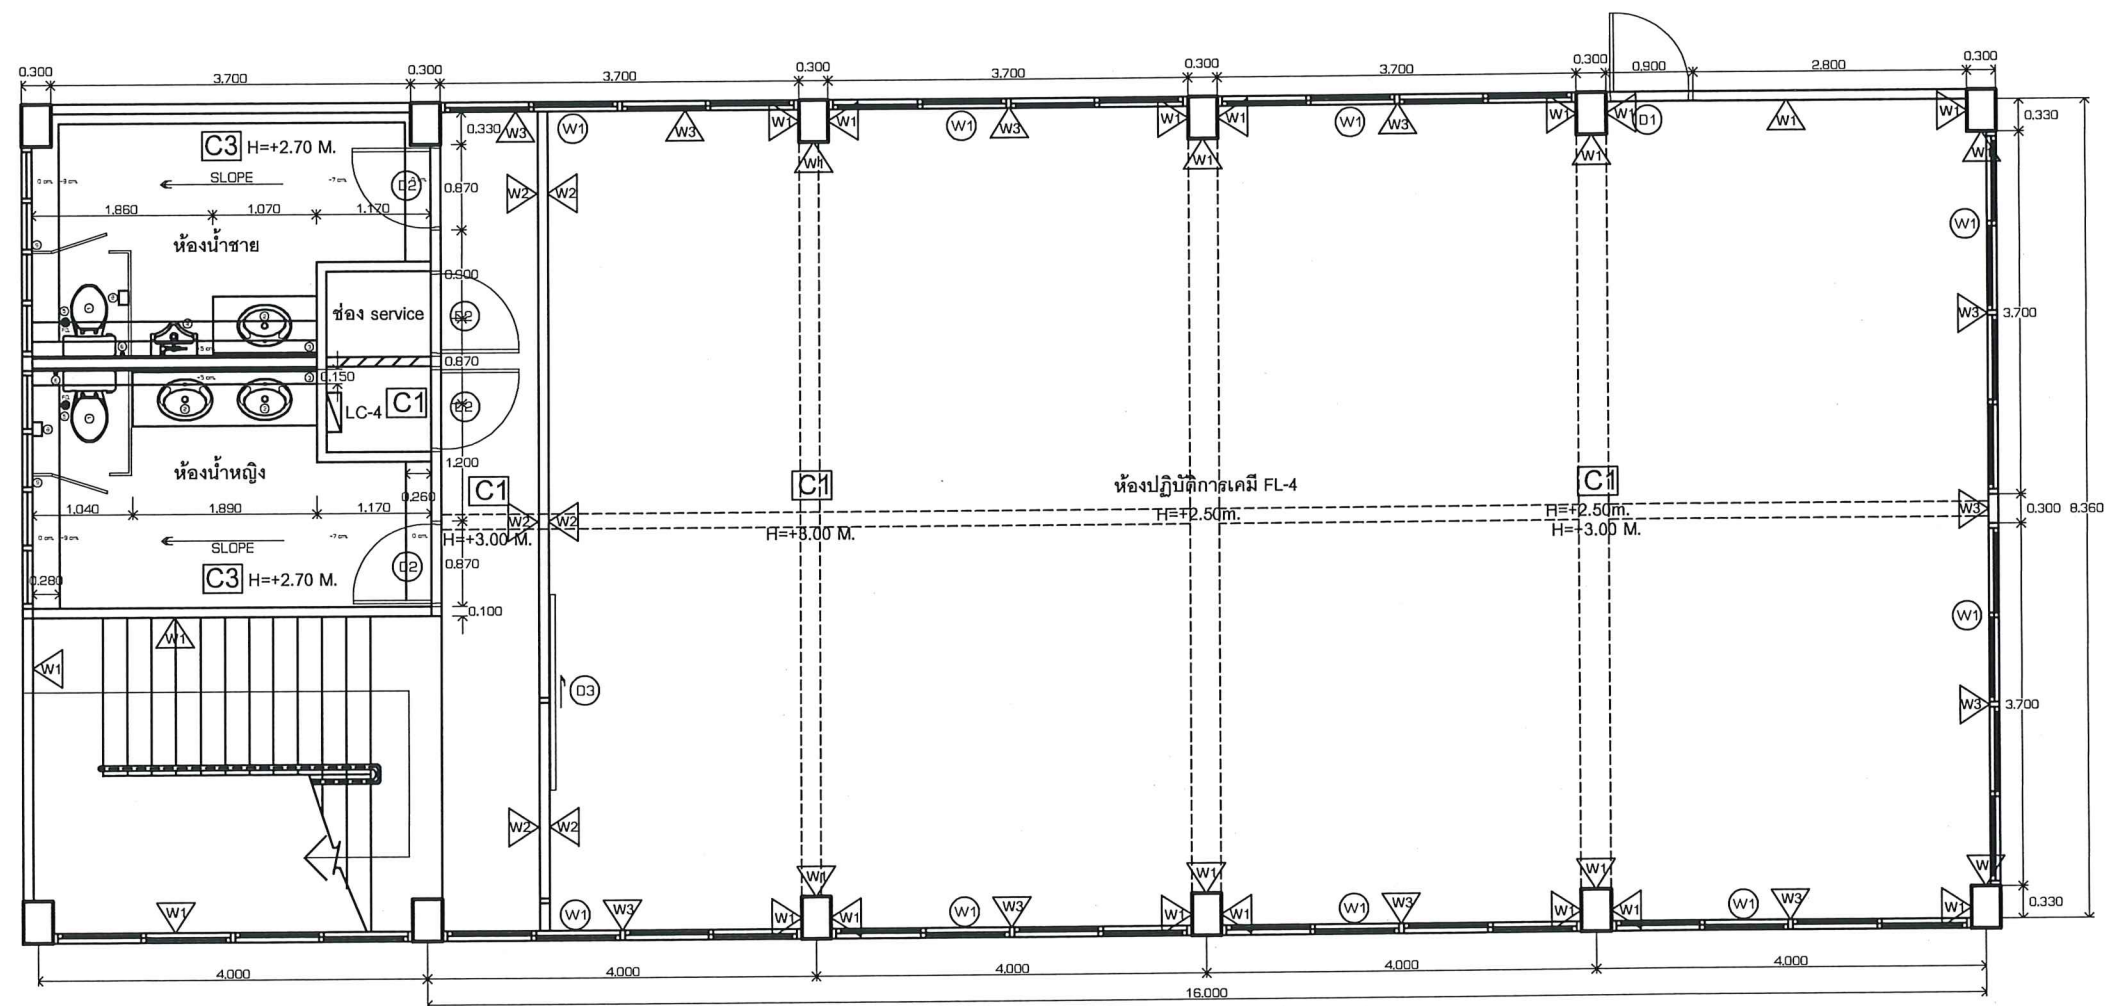

CEILING PLAN FL-4

SCALE 1:50

Handwritten signature and initials in blue ink.

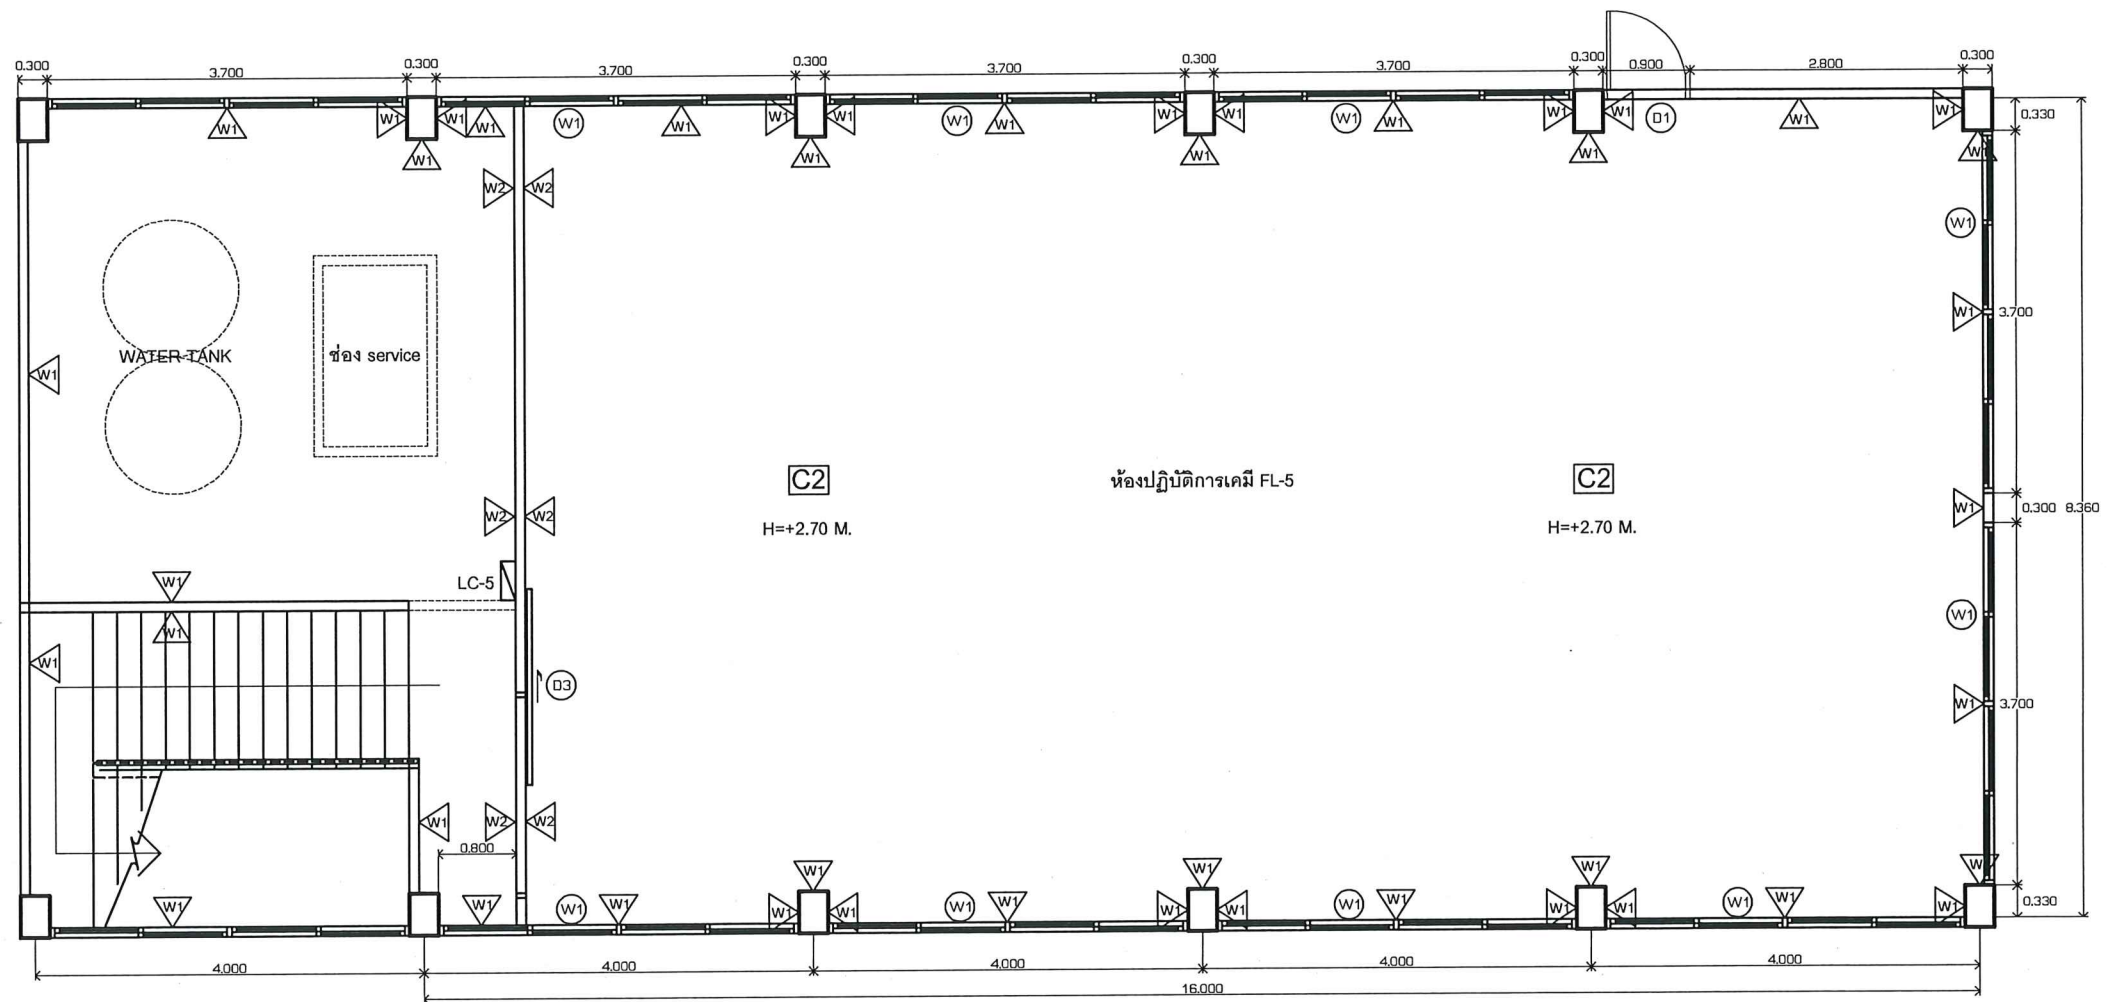


CEILING PLAN FL-5

SCALE 1:50

Handwritten signature and initials in blue ink, including the name 'สมชาย' (Somchai) and 'สมศรี' (Somsee).


Handwritten signature in blue ink at the bottom right corner.

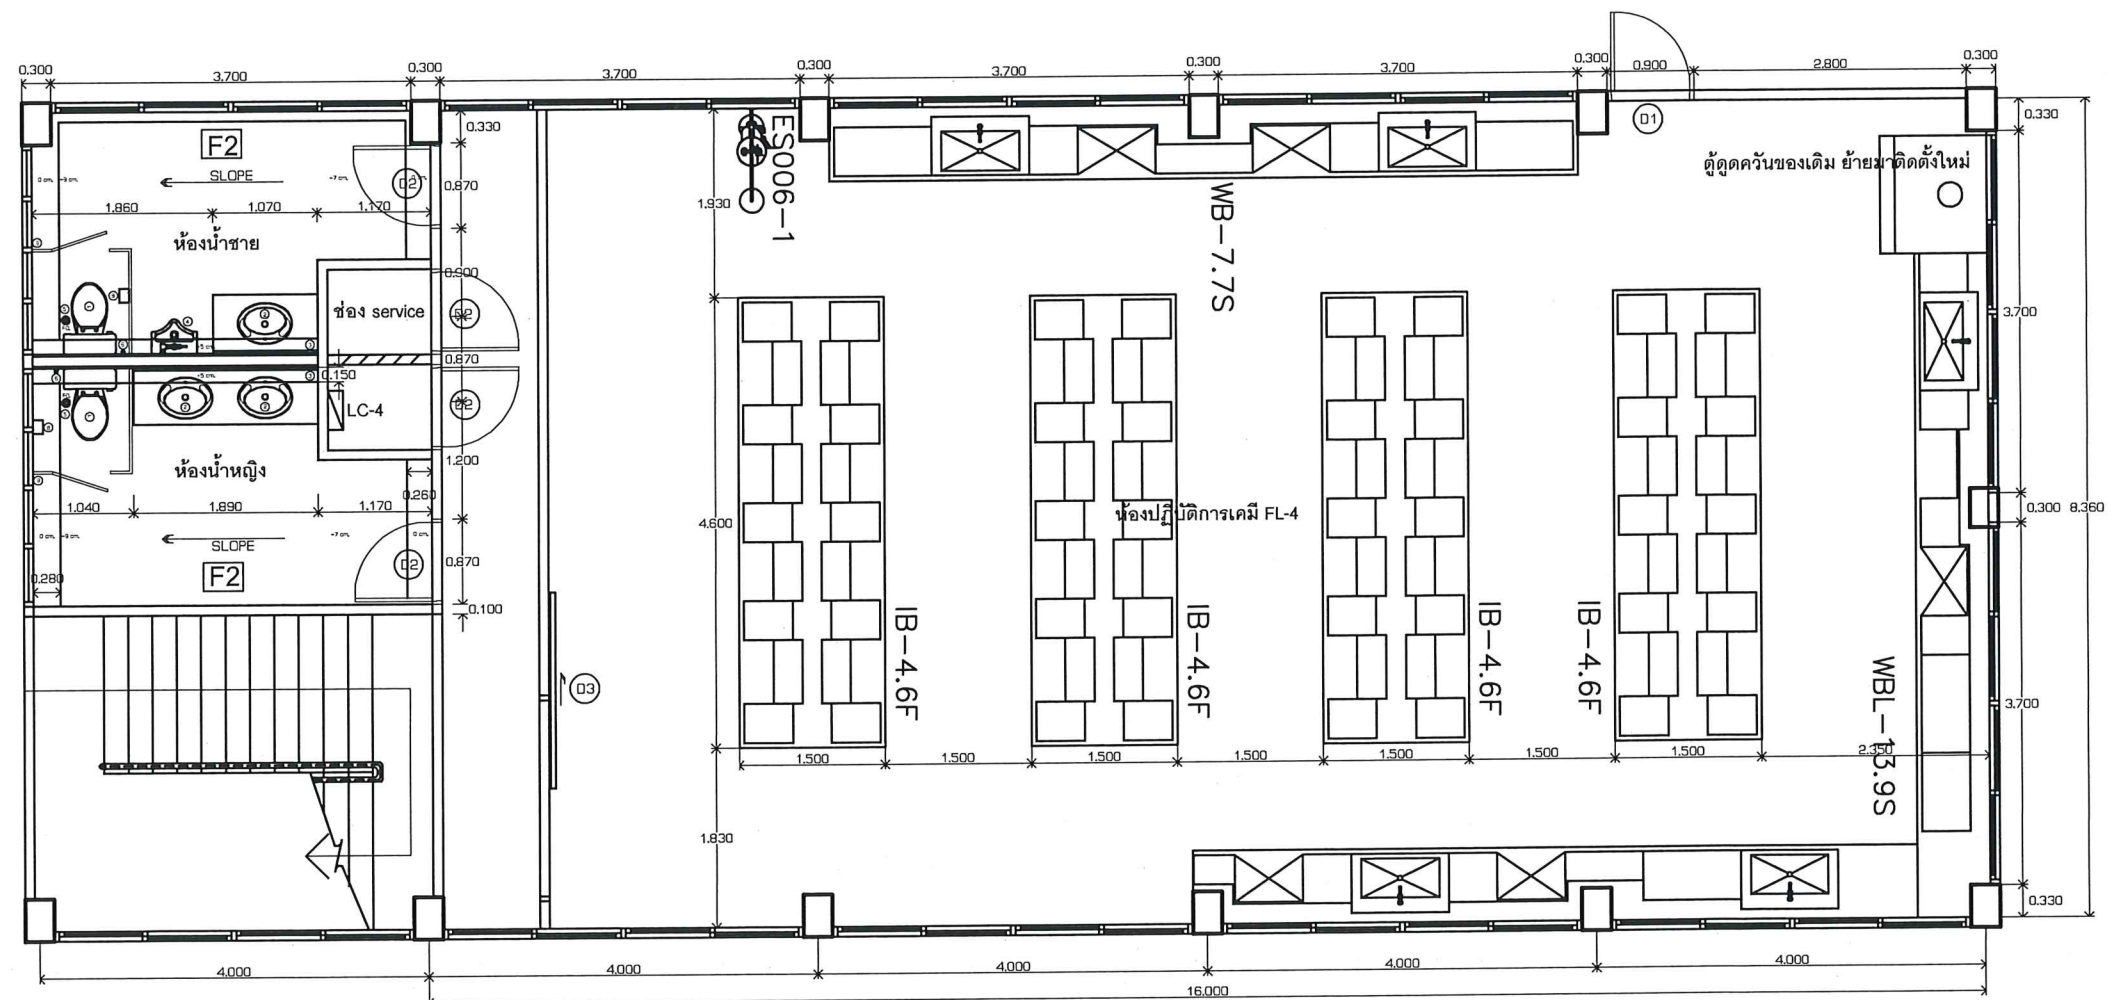

หมายเหตุ
เฟอร์นิเจอร์ที่ปรากฏในแบบ ทางมหาวิทยาลัยฯ เป็นผู้จัดหา

FURNITURE LAY-OUT PLAN FL-4
SCALE 1:50

Handwritten signatures and initials in blue ink.

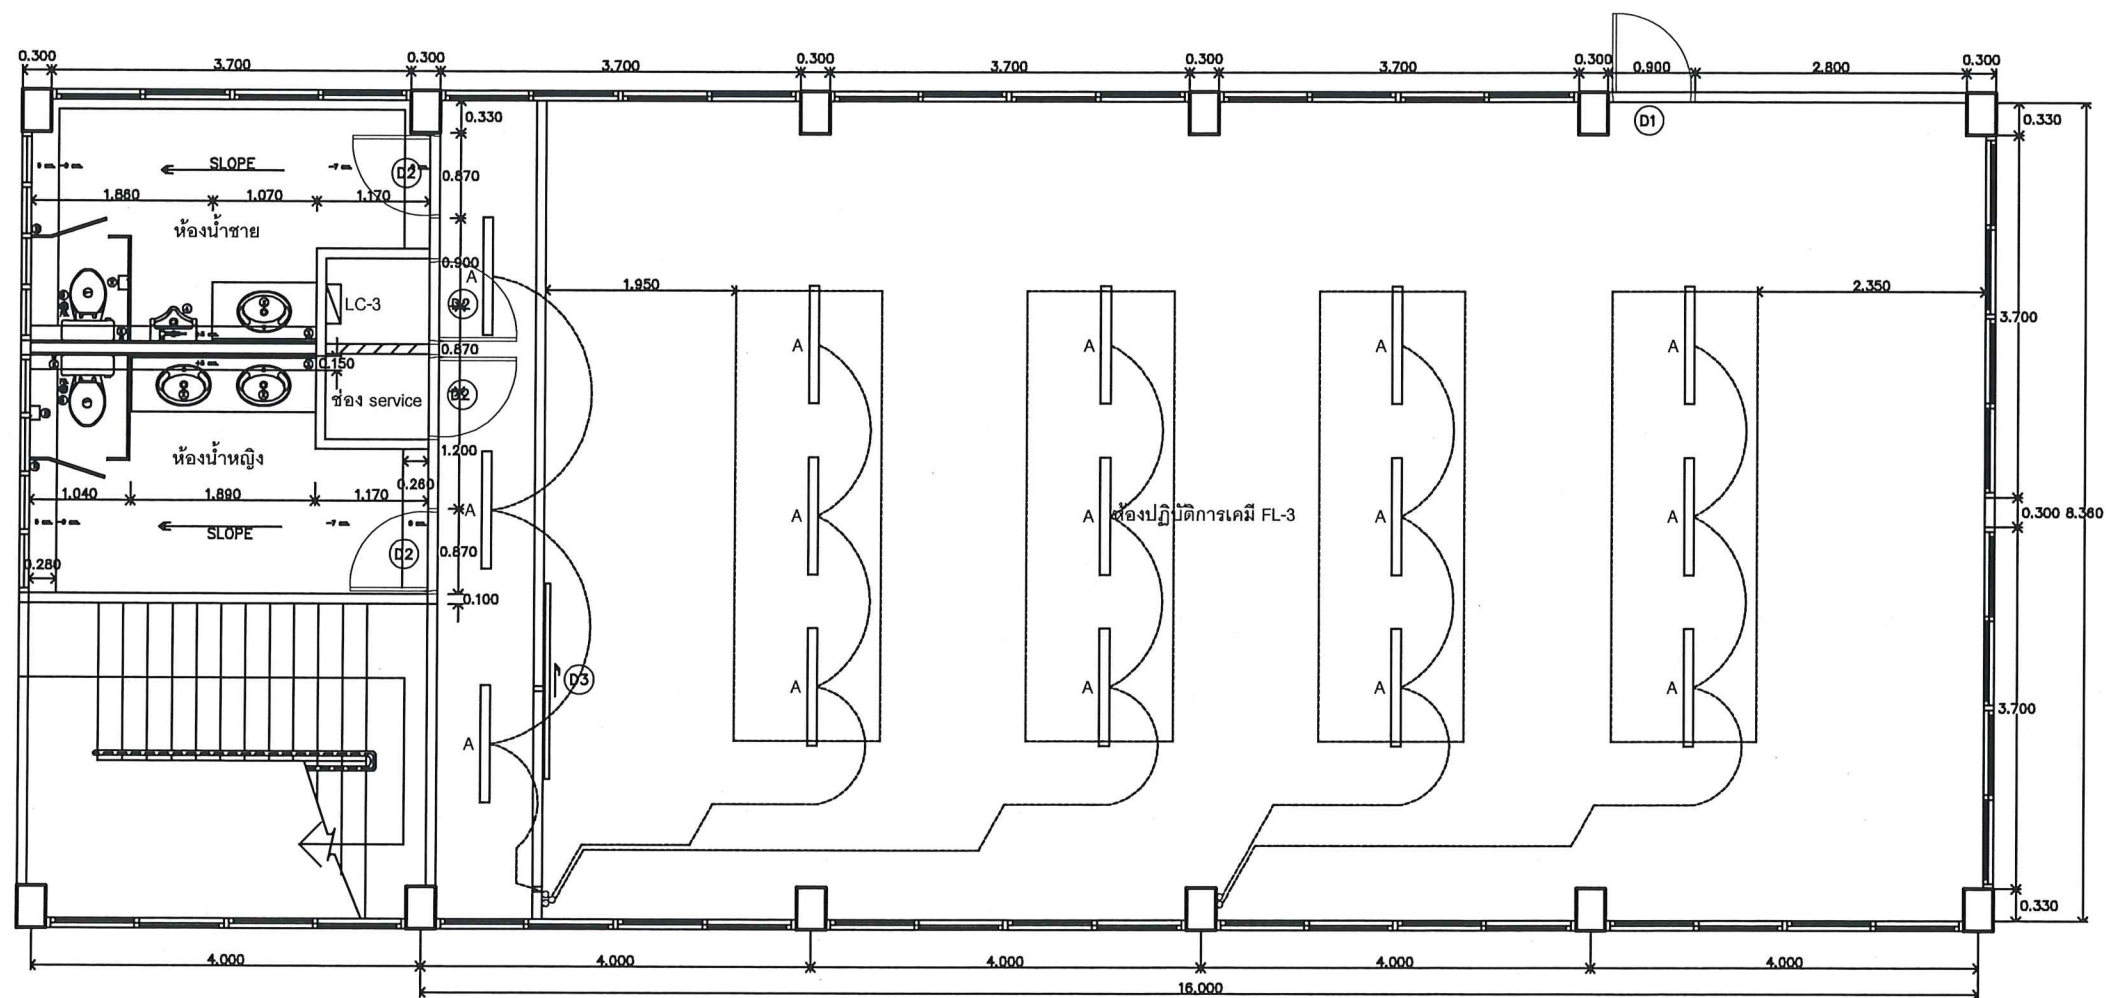


LIGHTING-SYSTEM PLAN FL-3

SCALE 1:50

Handwritten signature and initials in blue ink.

Handwritten signature in blue ink.

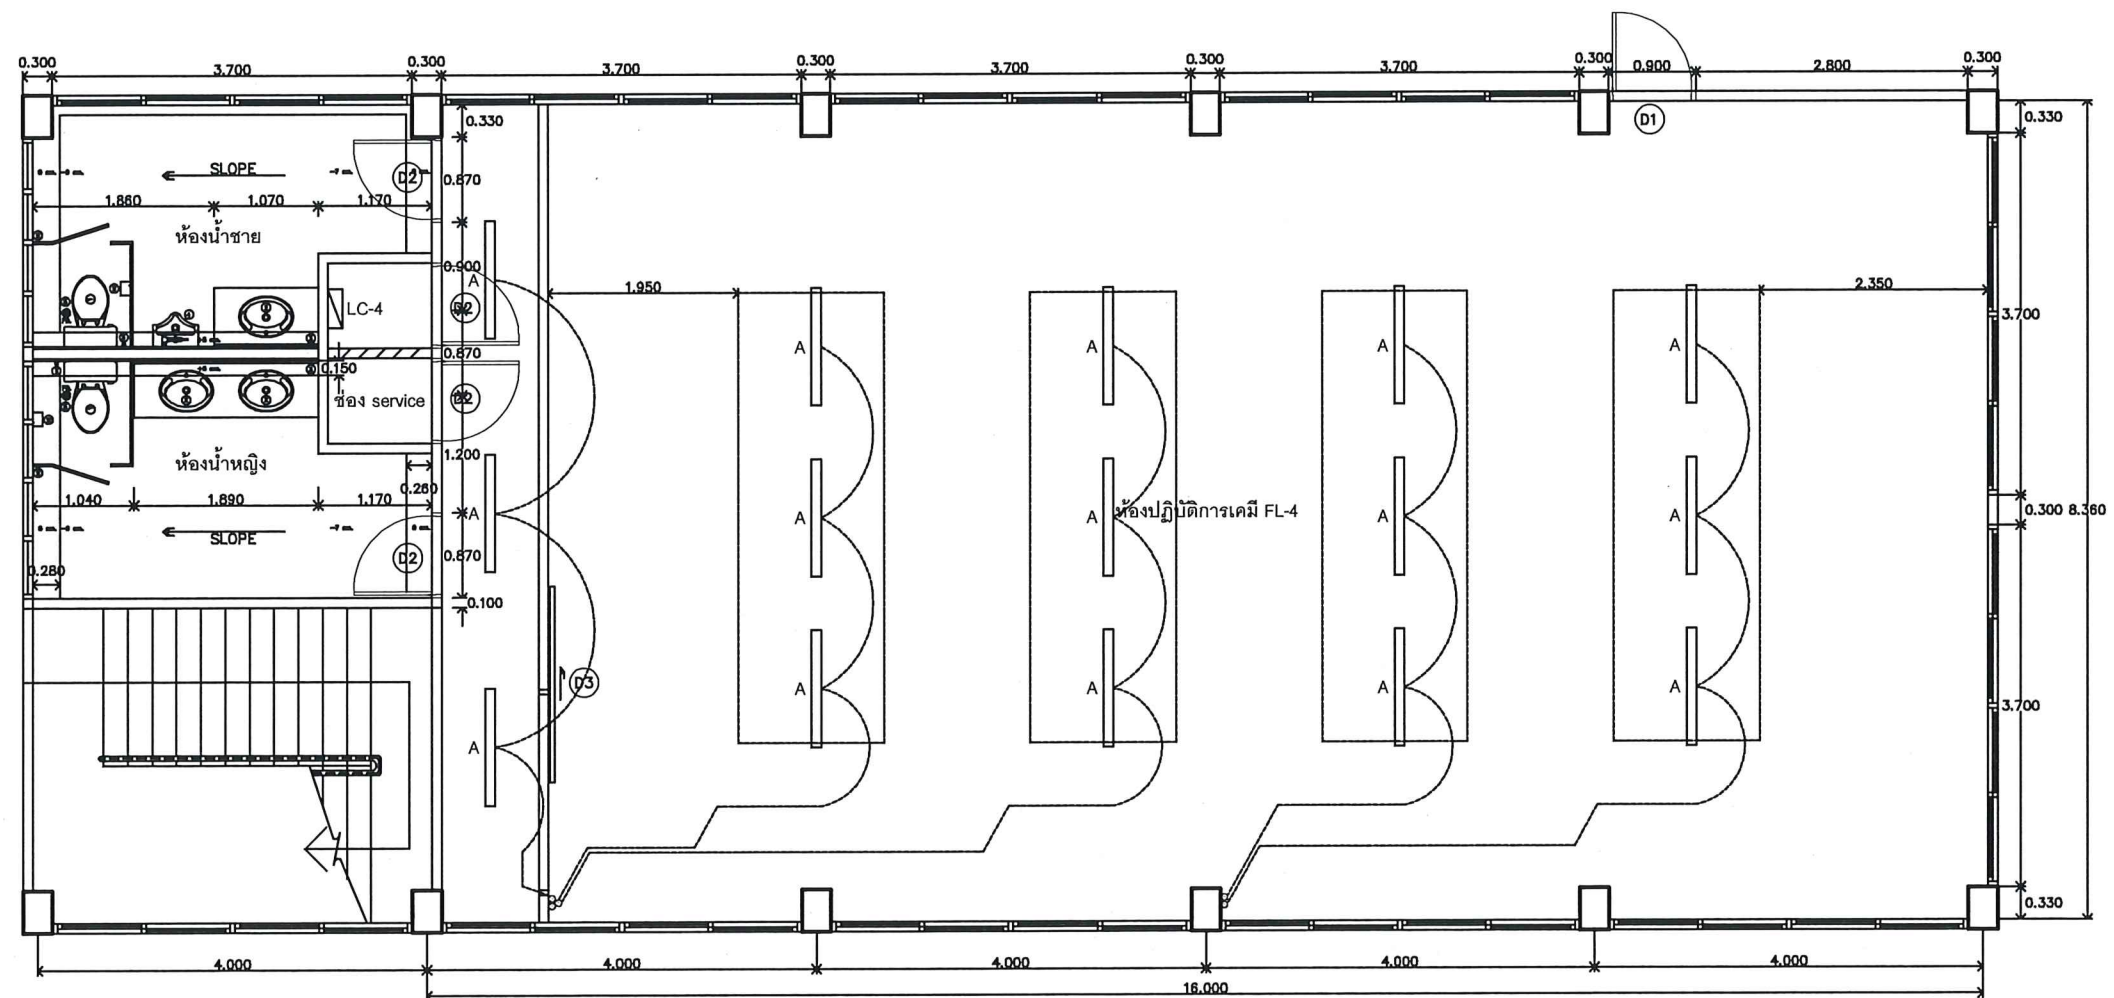


LIGHTING-SYSTEM PLAN FL-4

SCALE 1:50

Handwritten signature and initials in blue ink.

Handwritten signature in blue ink.

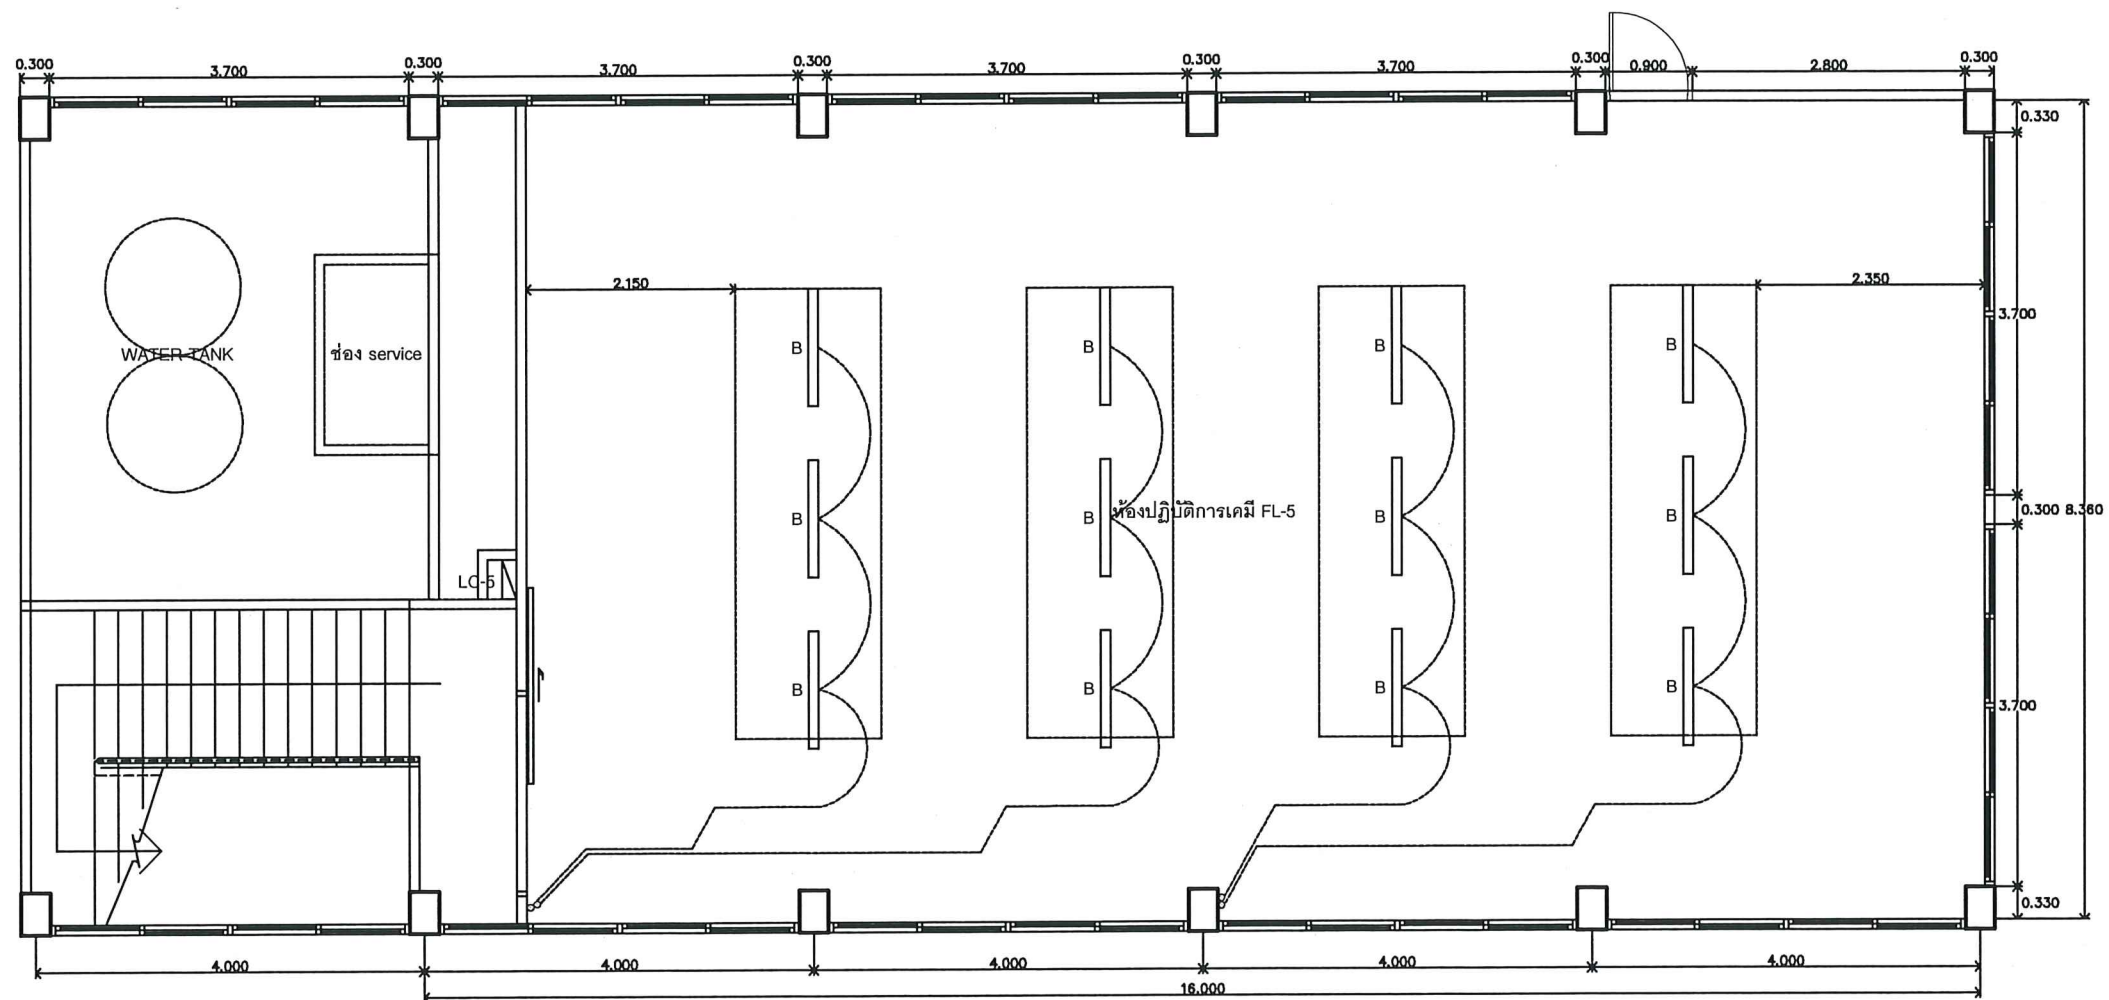


LIGHTING-SYSTEM PLAN FL-5

SCALE 1:50

Dr. 8cm
Smit S

Dr. 8cm

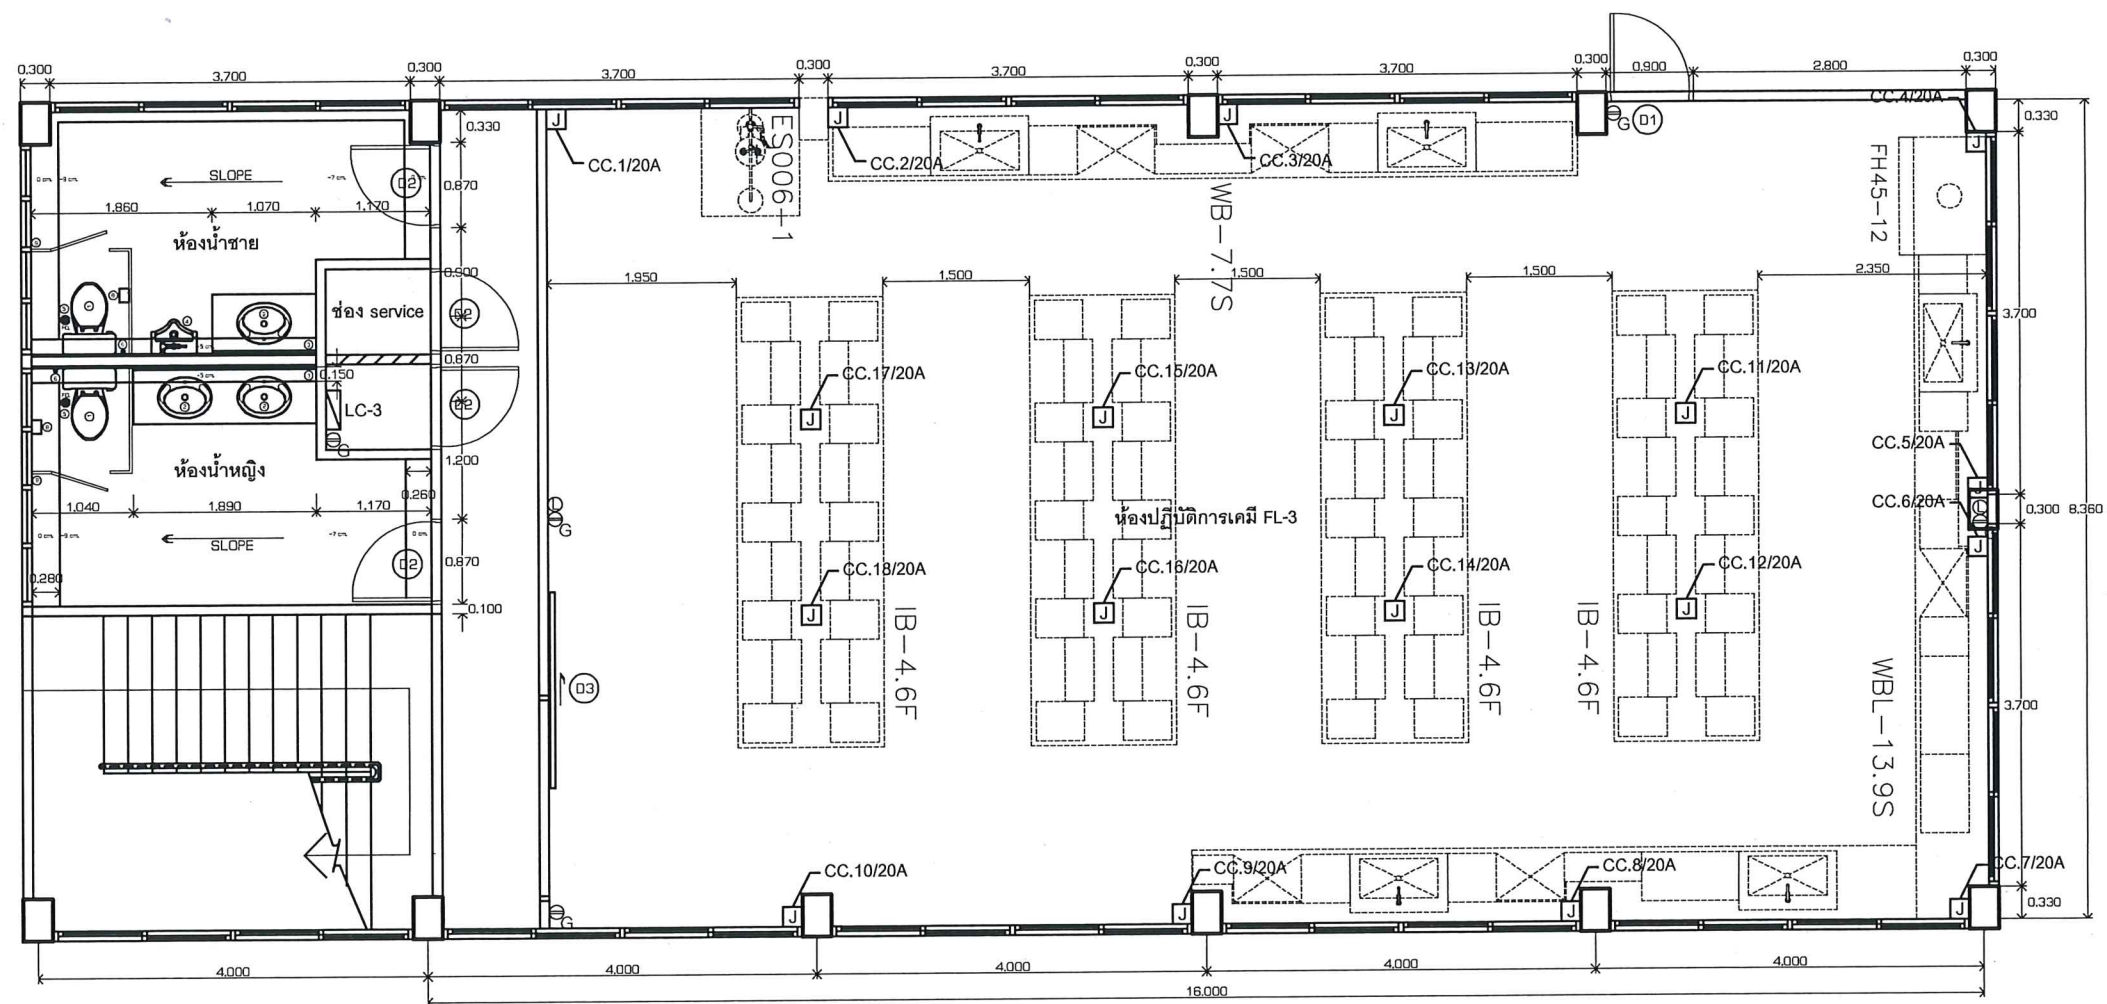


ELECTRICAL-SYSTEM PLAN FL-3

SCALE 1:50

Handwritten signature and initials in blue ink.

Handwritten signature in blue ink.

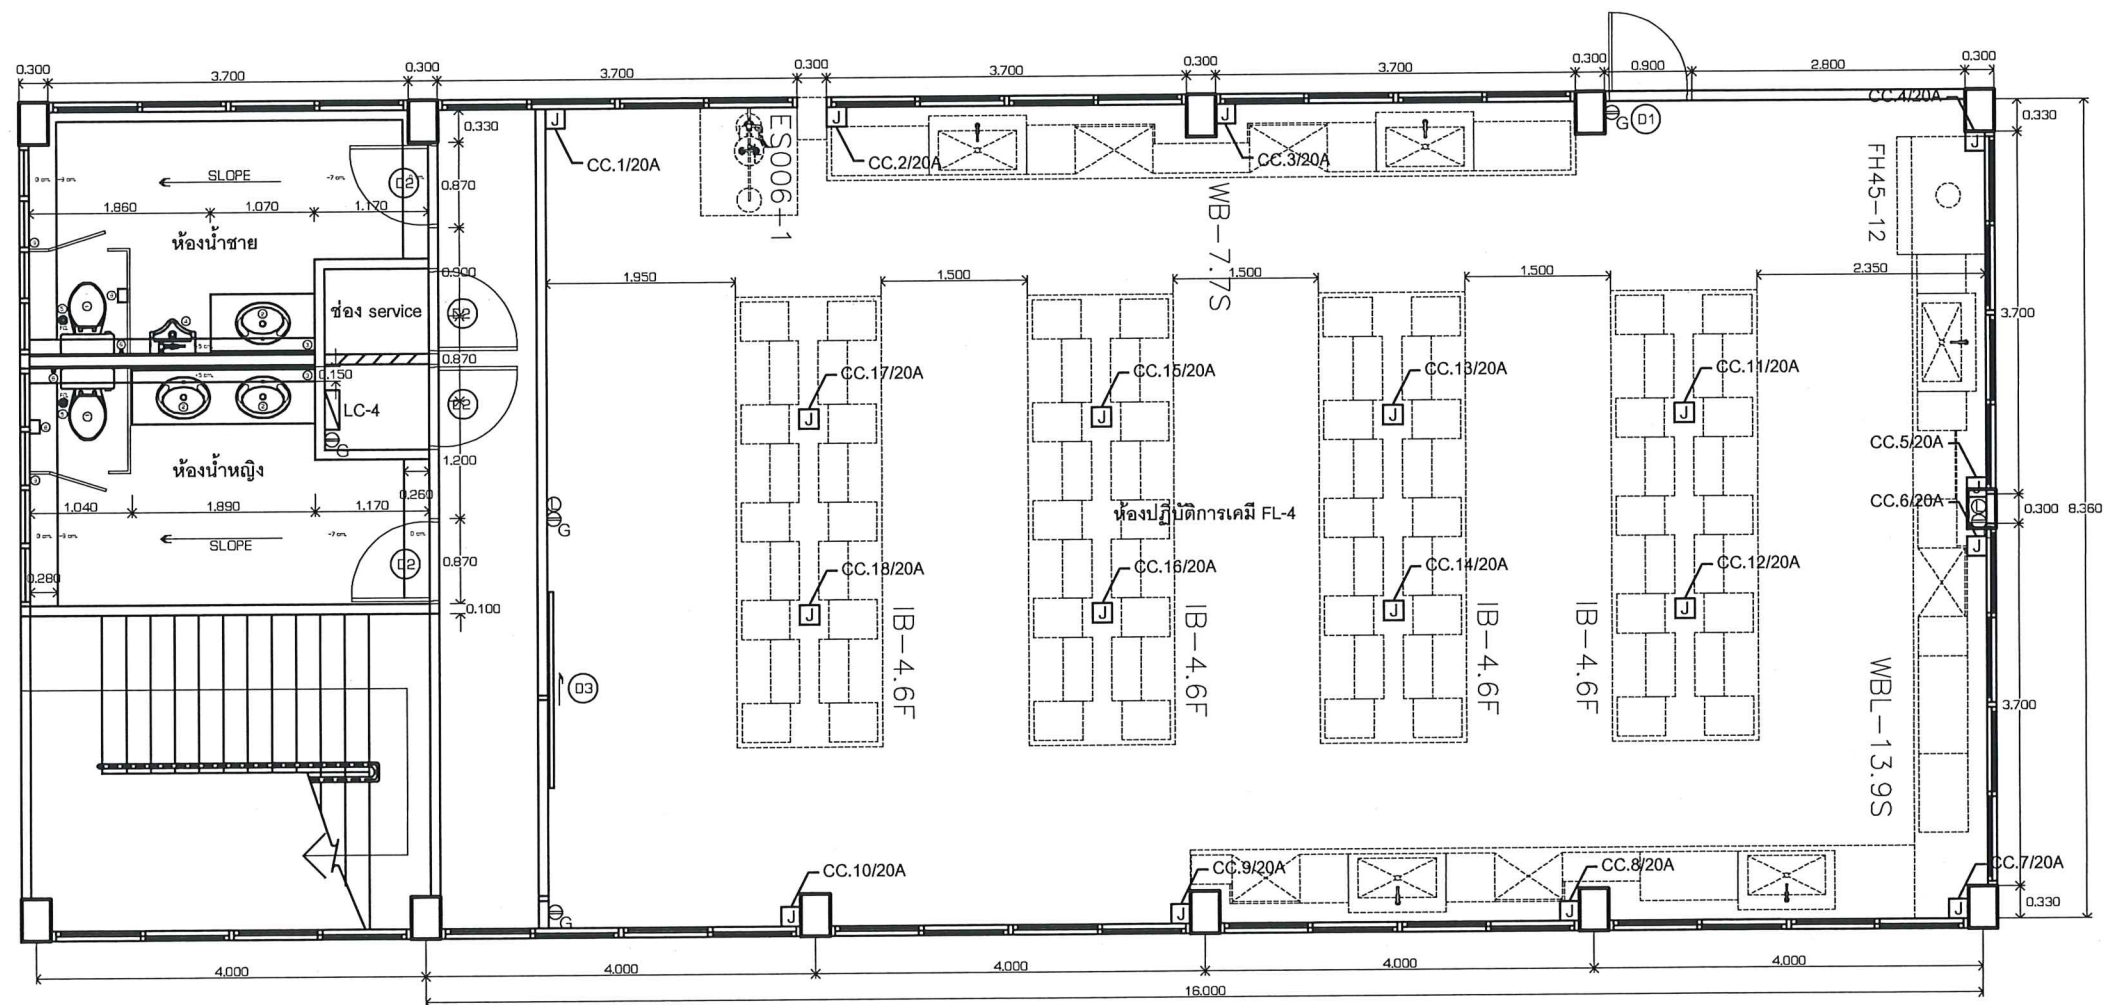


ELECTRICAL-SYSTEM PLAN FL-4

SCALE 1:50

Handwritten signature and initials in blue ink.

Handwritten signature in blue ink.


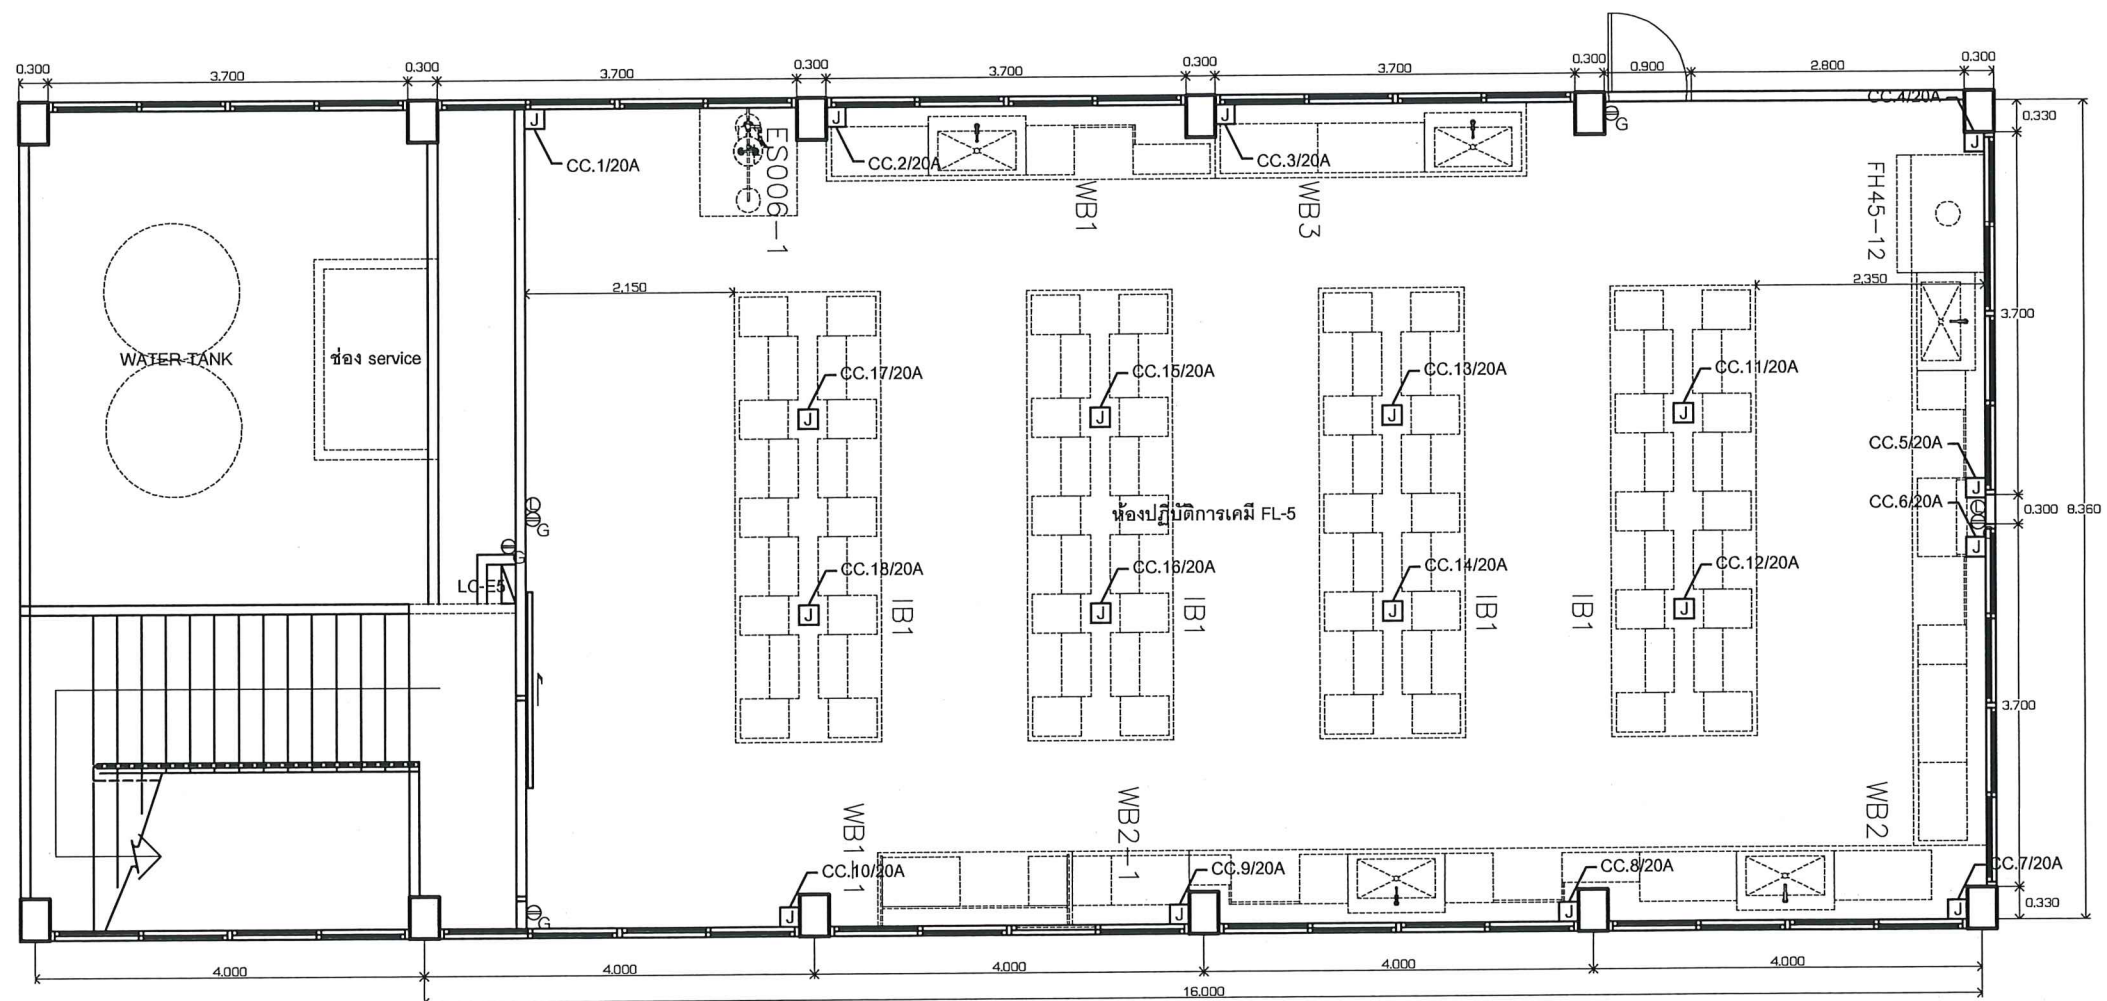



ELECTRICAL-SYSTEM PLAN FL-5

SCALE 1:50

Dr. S. S. S.


Dr. S. S. S.

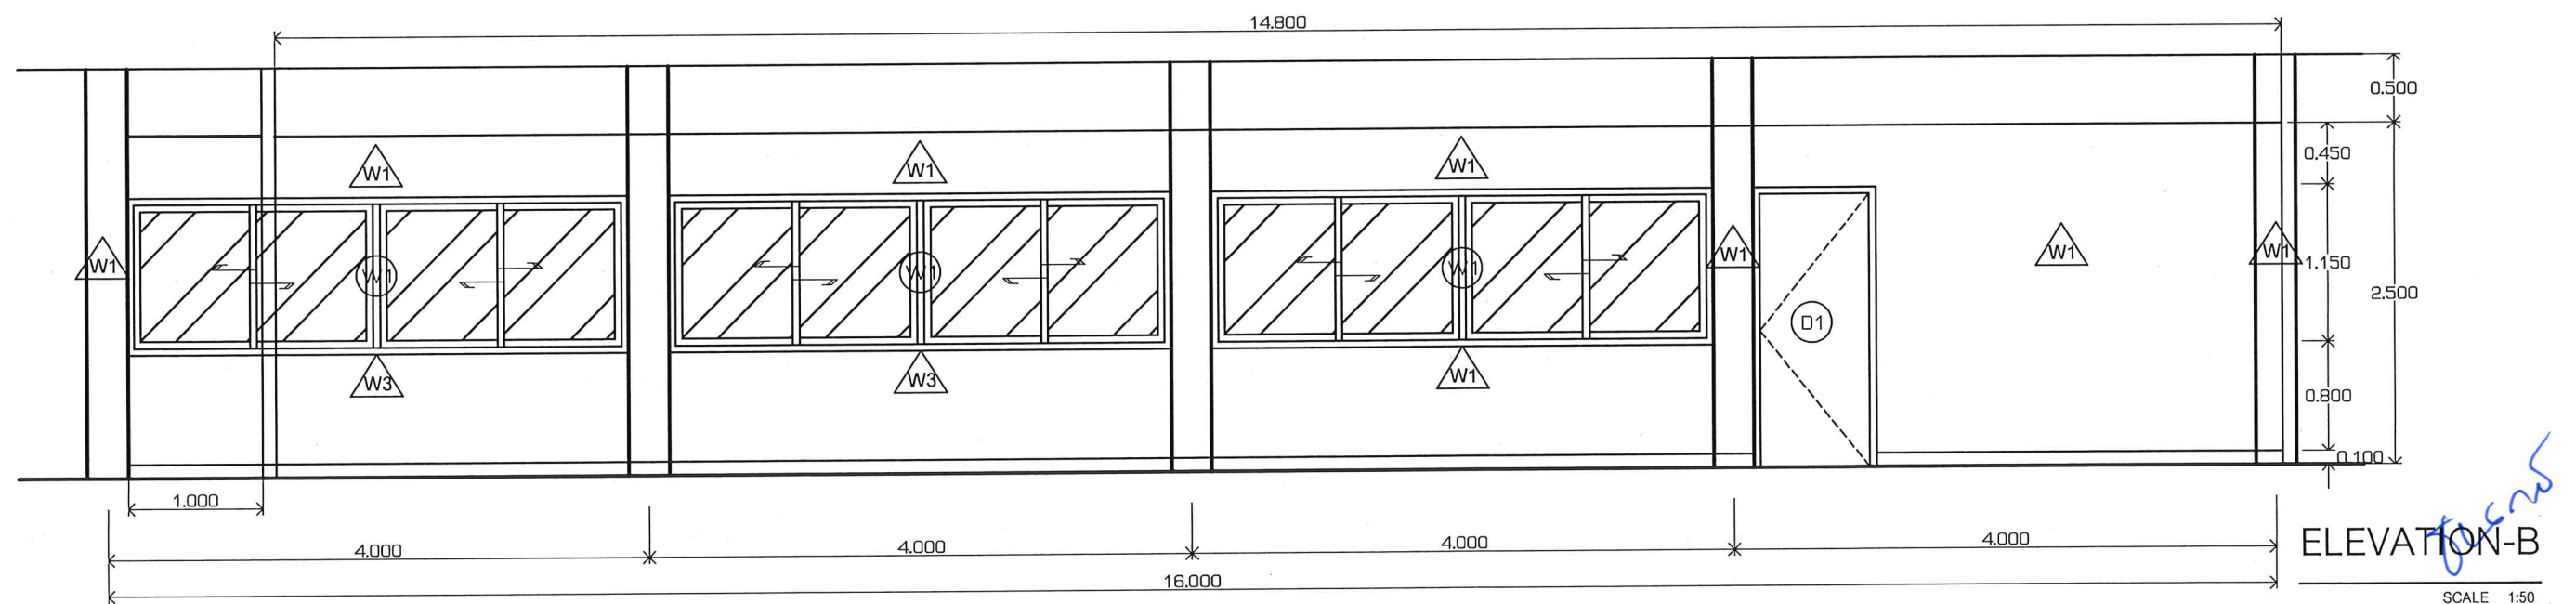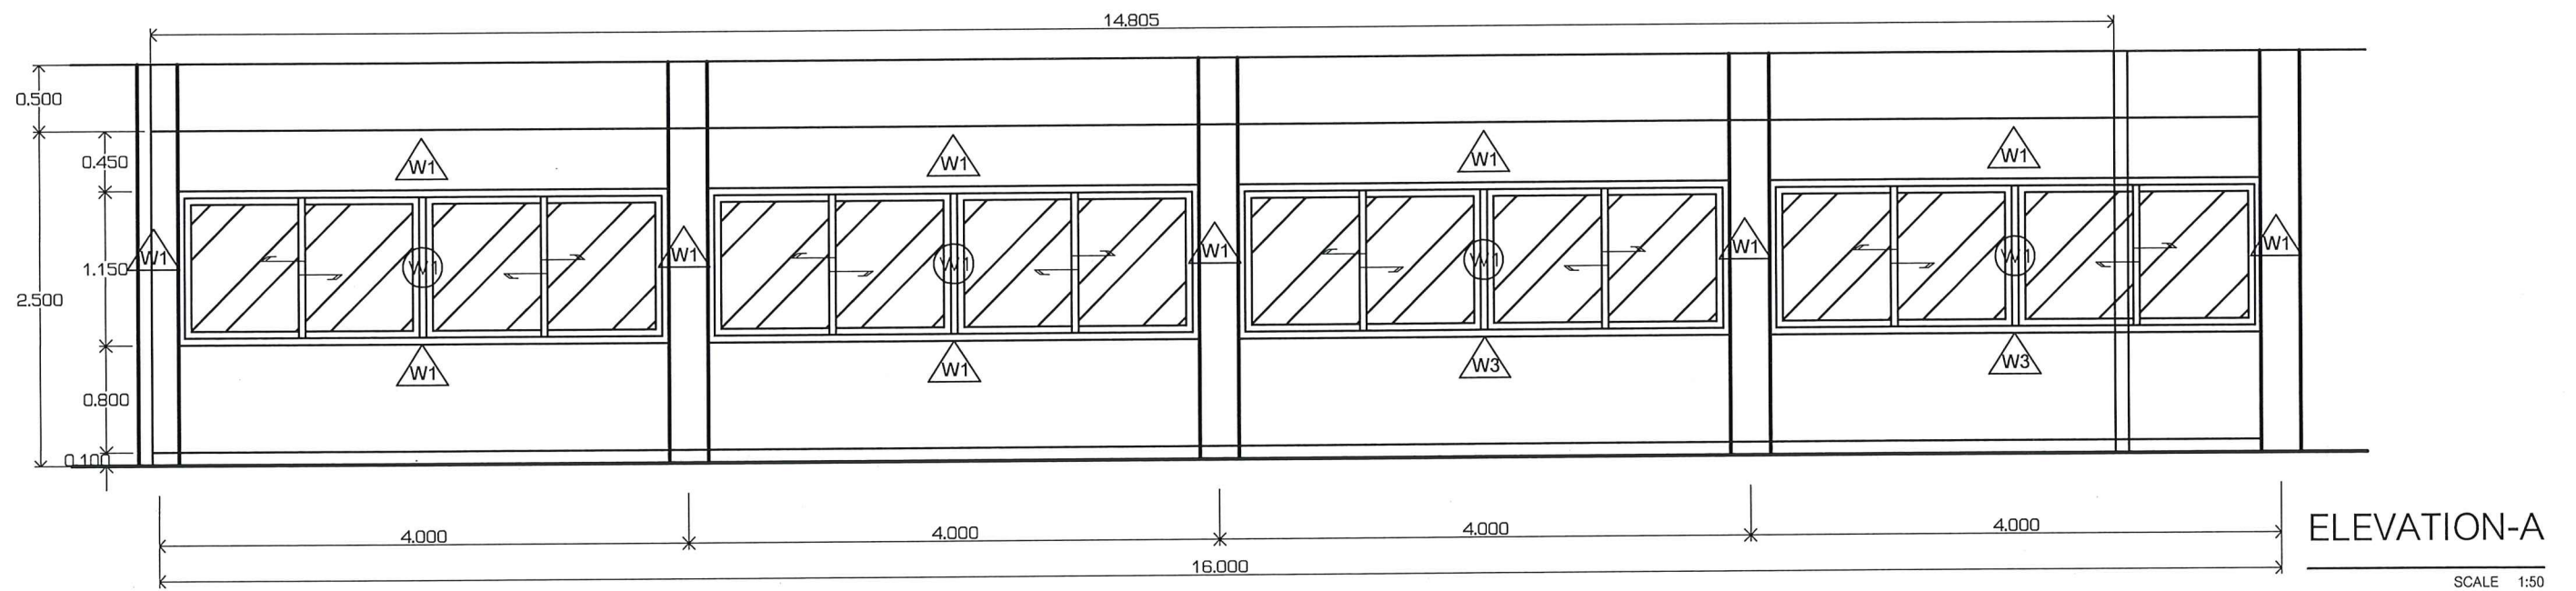

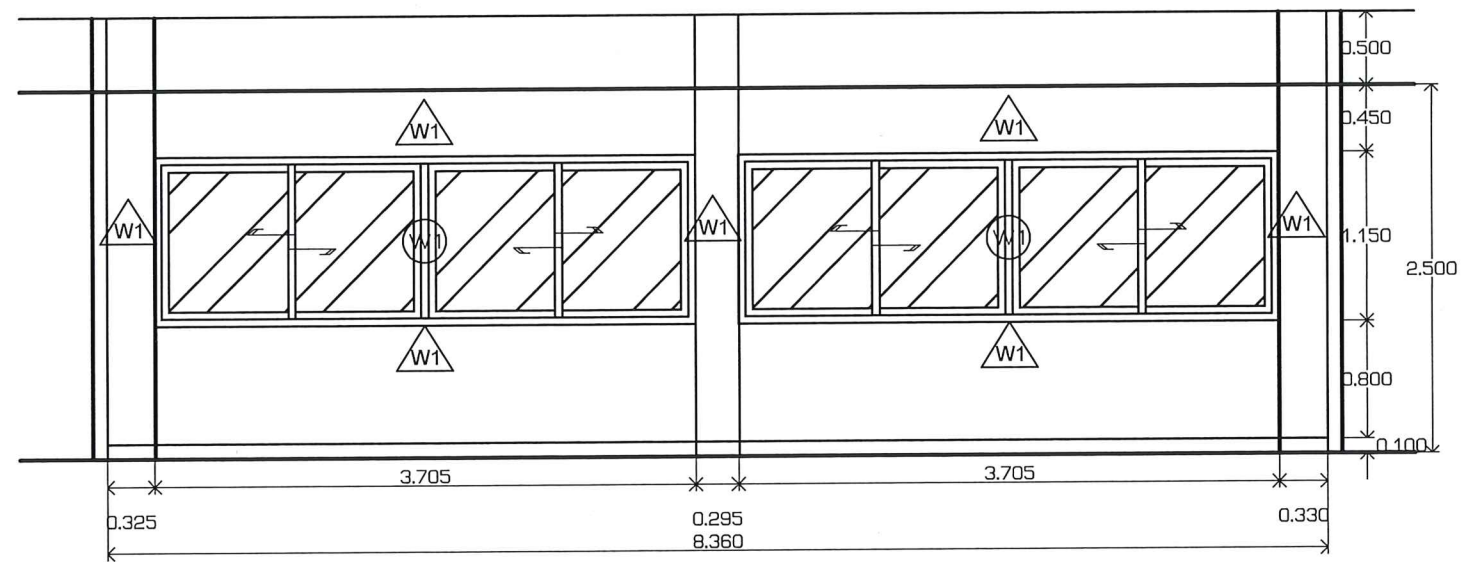

ELEVATION-C

SCALE 1:50


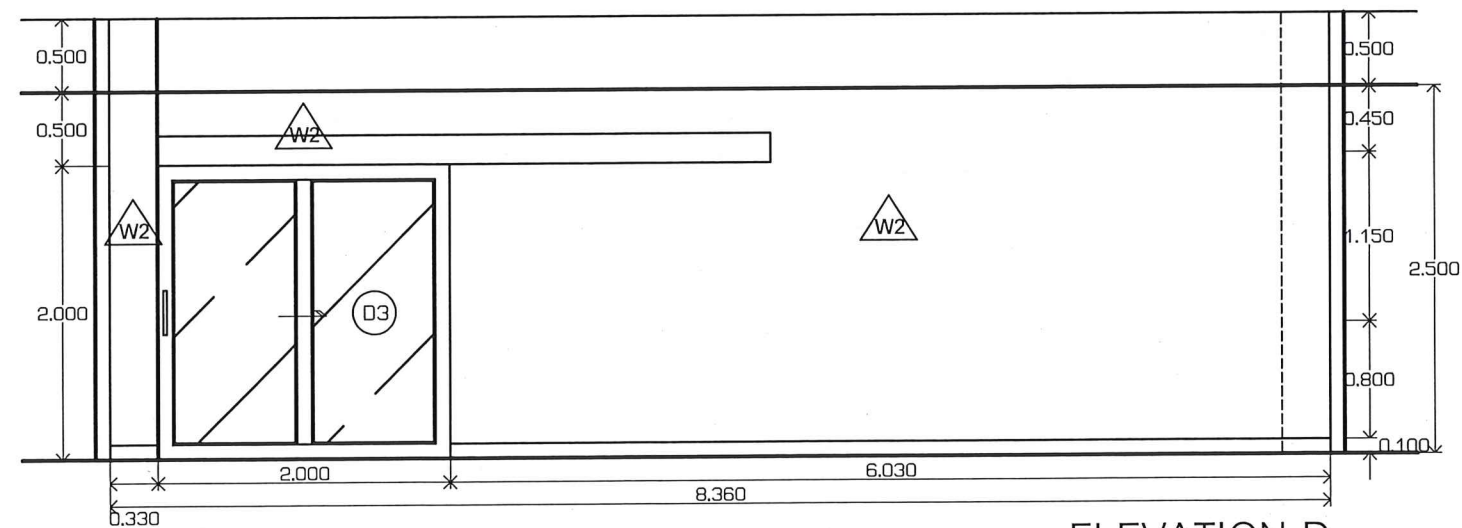





ELEVATION-D

SCALE 1:50

Handwritten signature and date: 1-12-2565


Handwritten signature

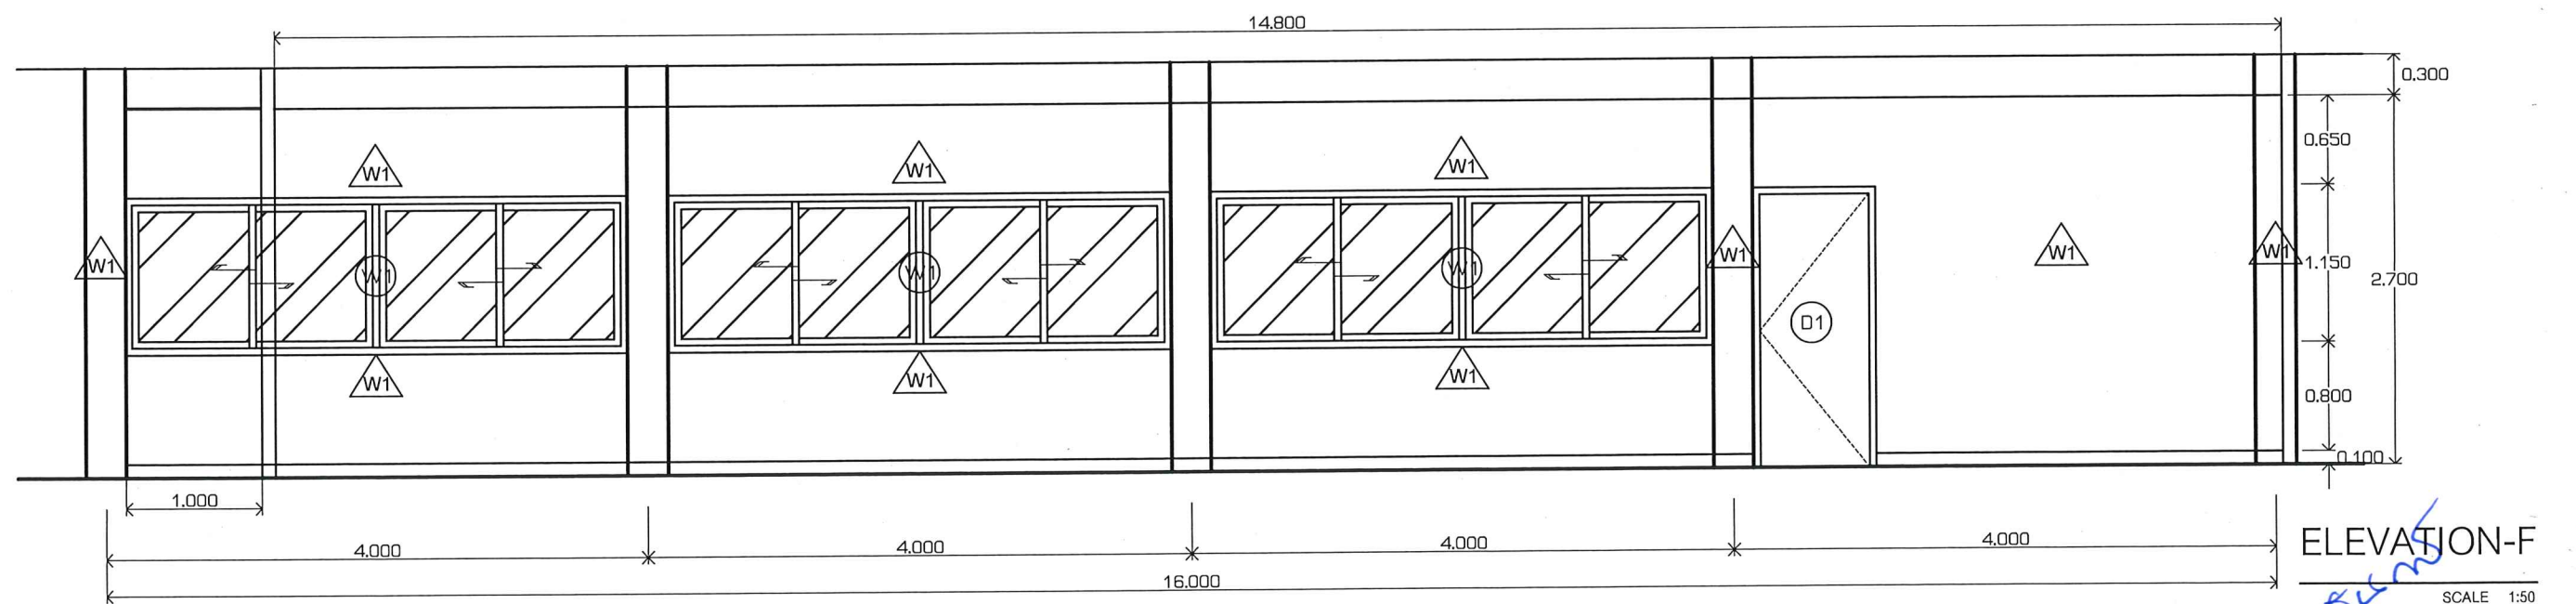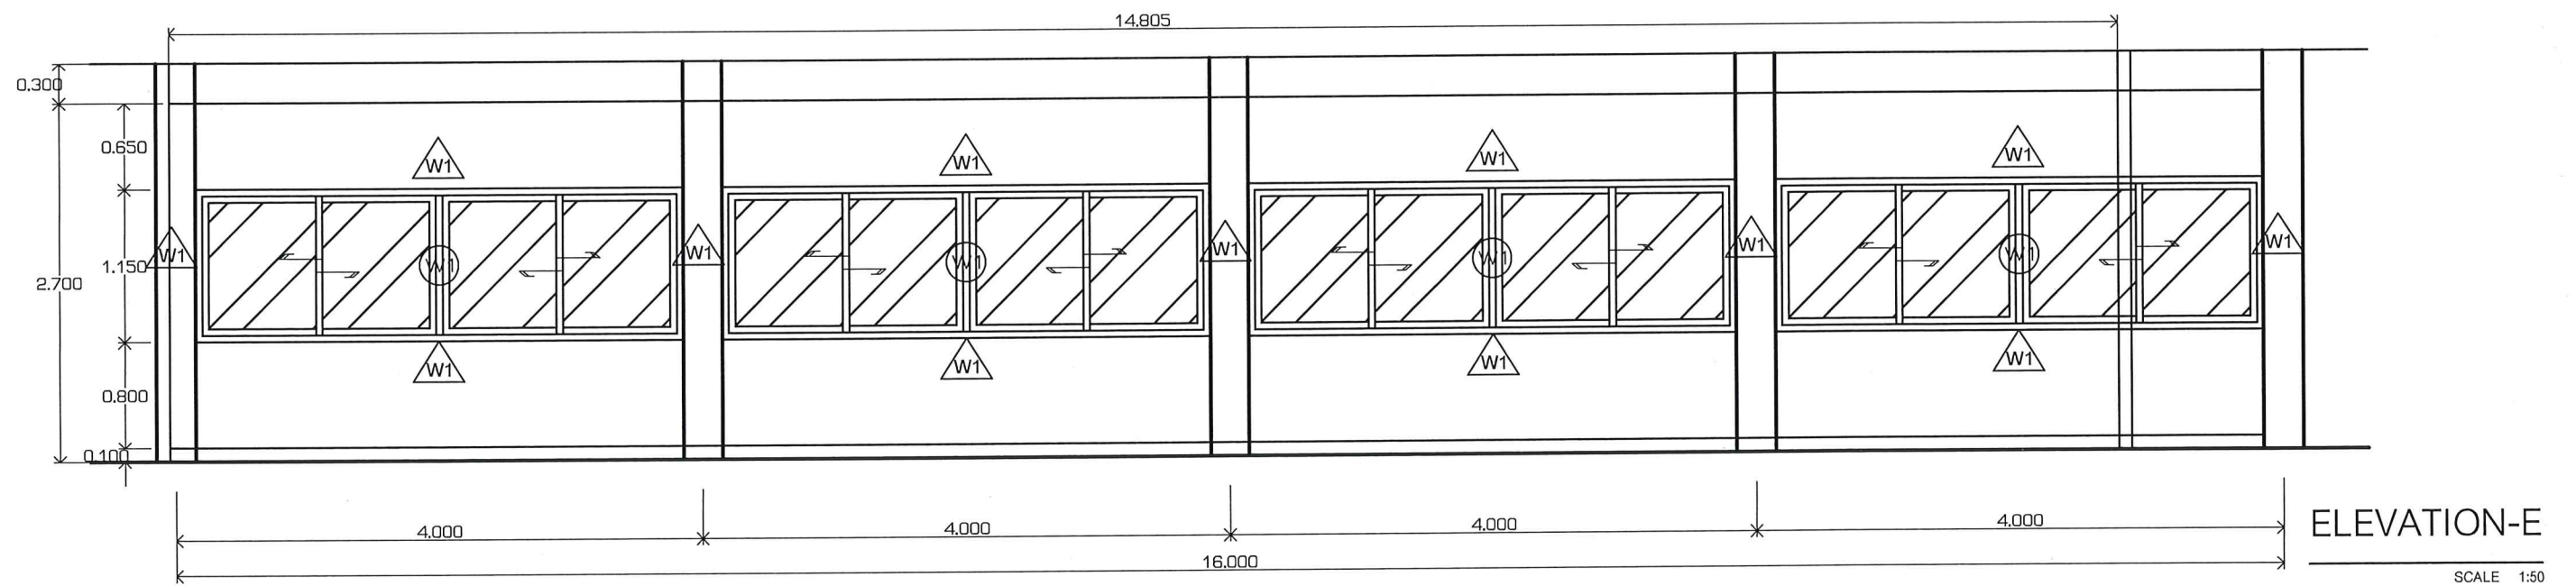

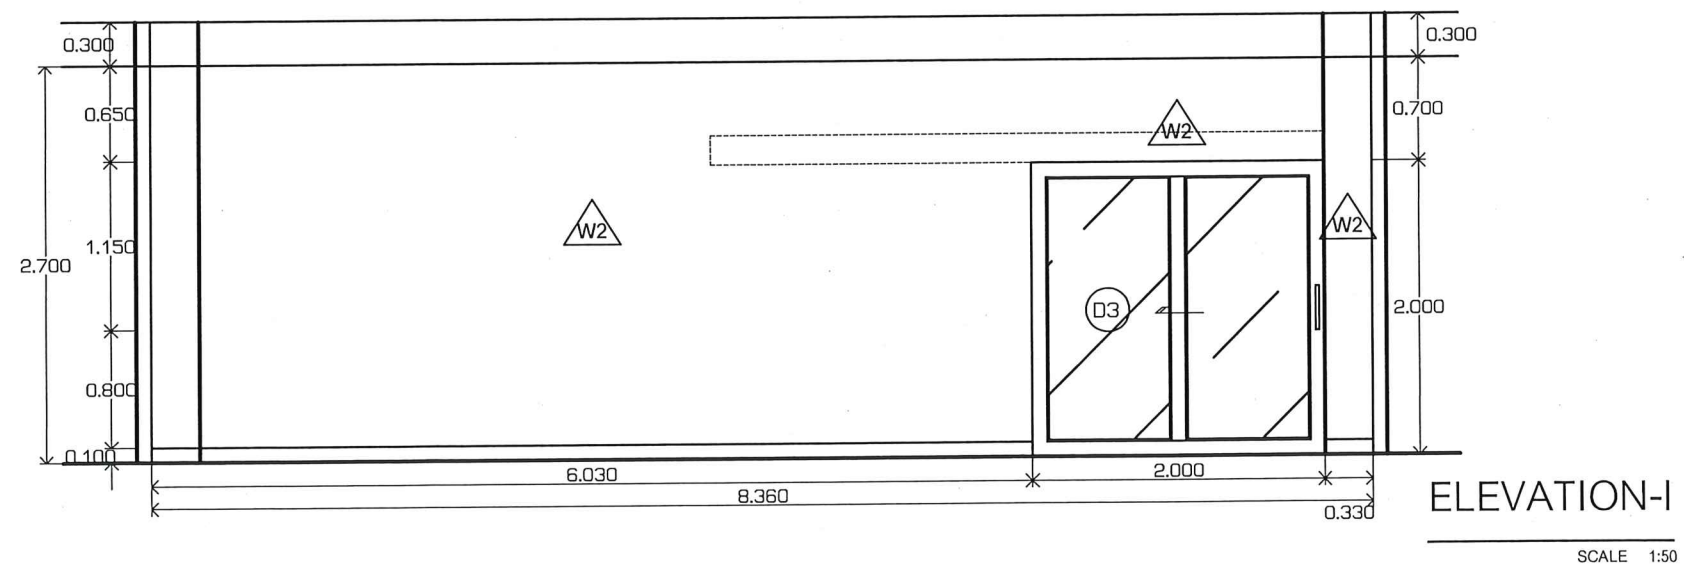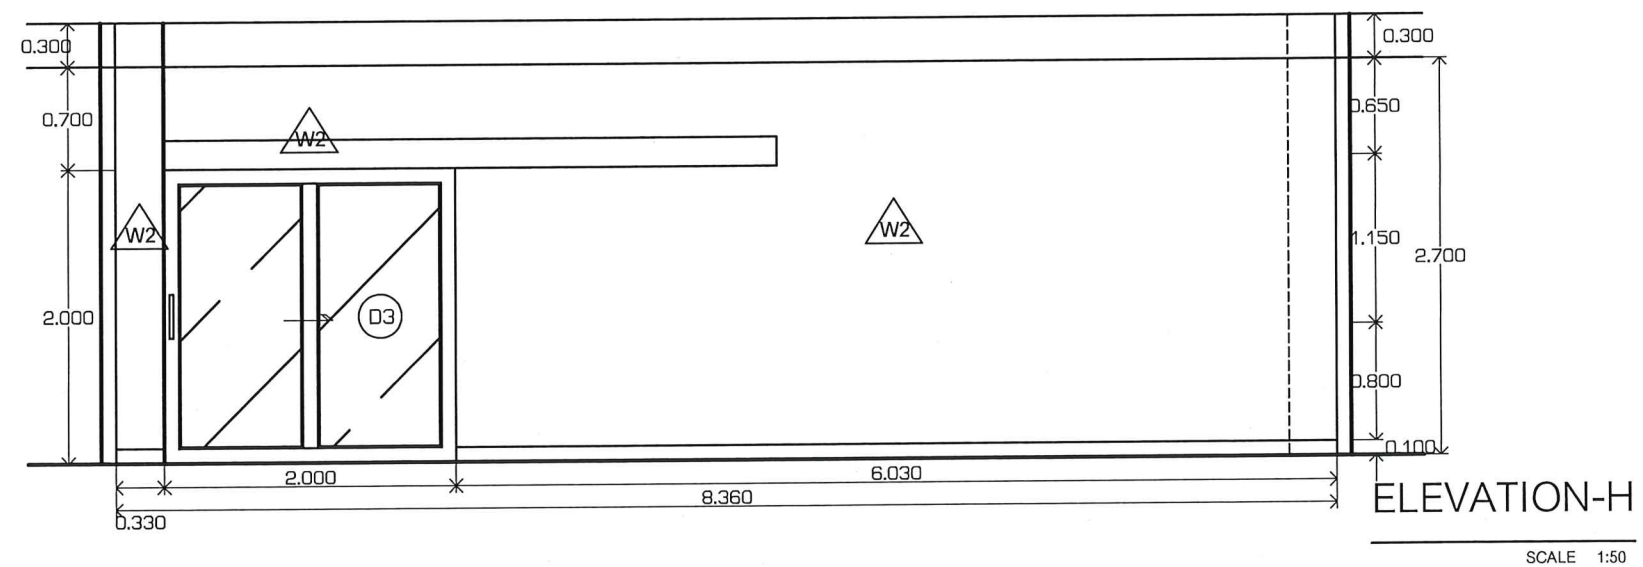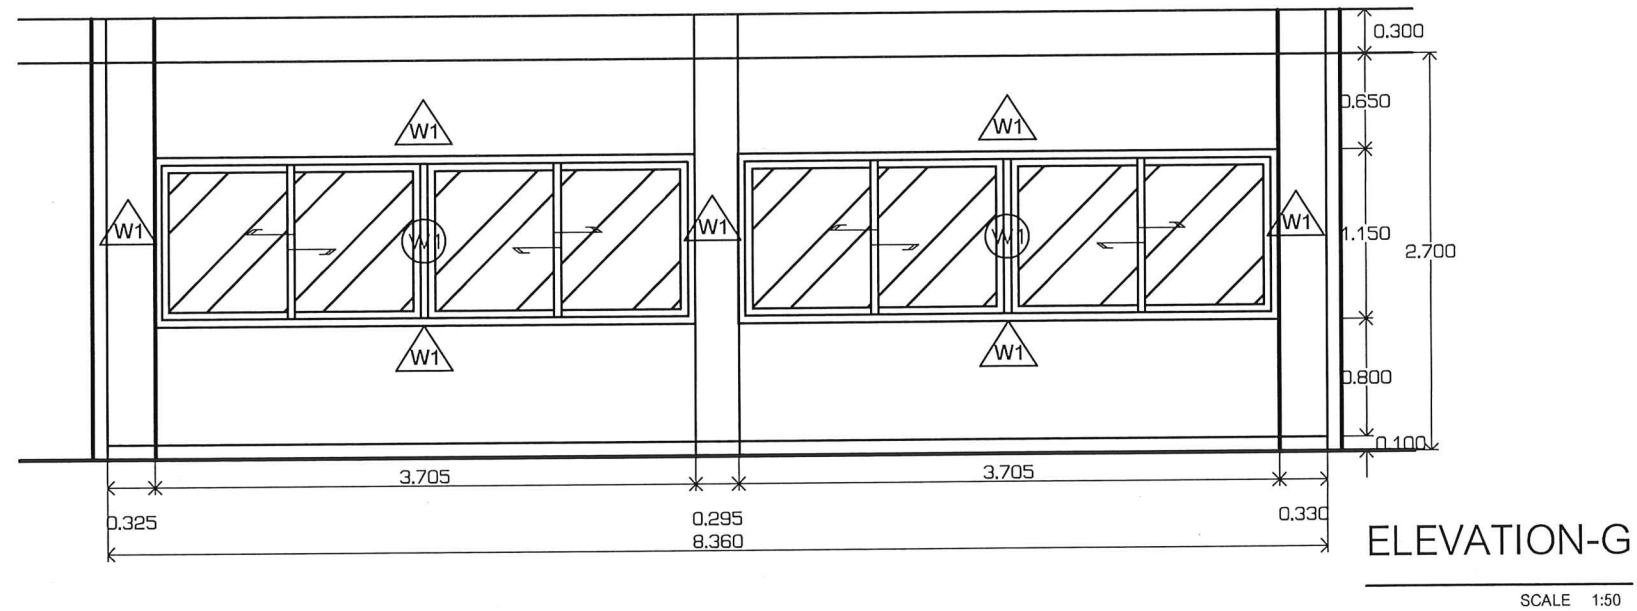


Handwritten signature and initials in blue ink.

Handwritten signature in blue ink.

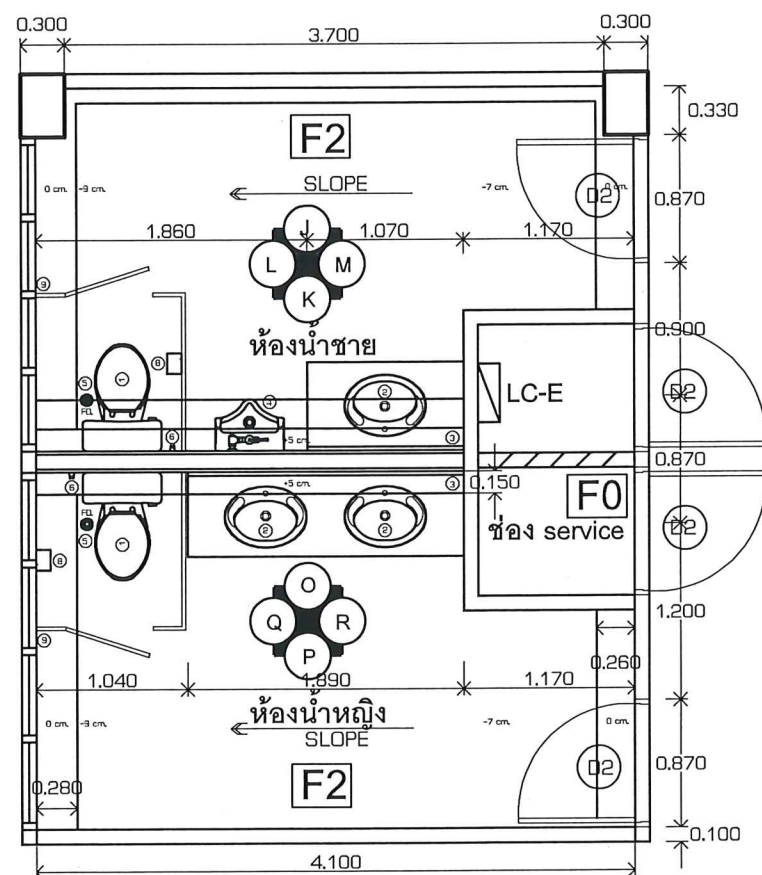


FLOOR PLAN

SCALE 1:50

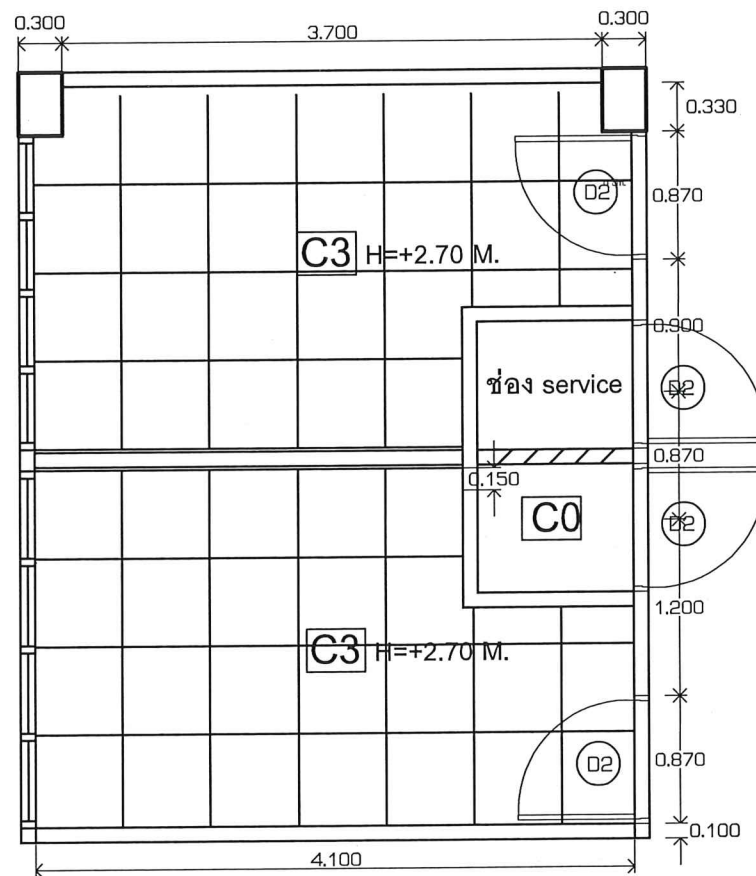

CEILING PLAN





SCALE 1:50



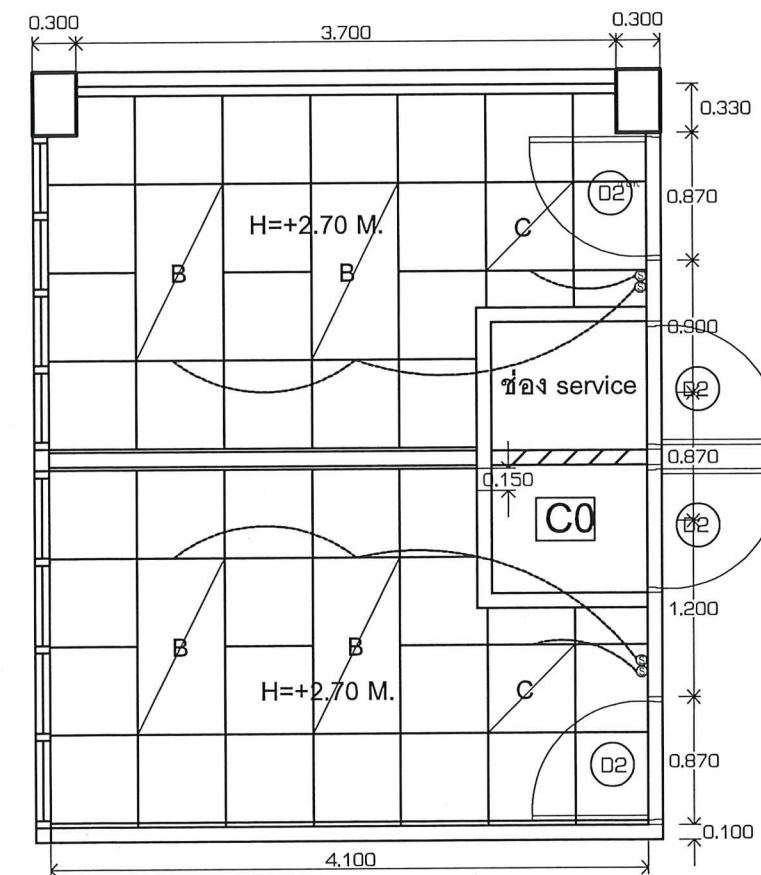



LIGHTING-SYSTEM PLAN

SCALE 1:50


Handwritten signature and initials in blue ink.

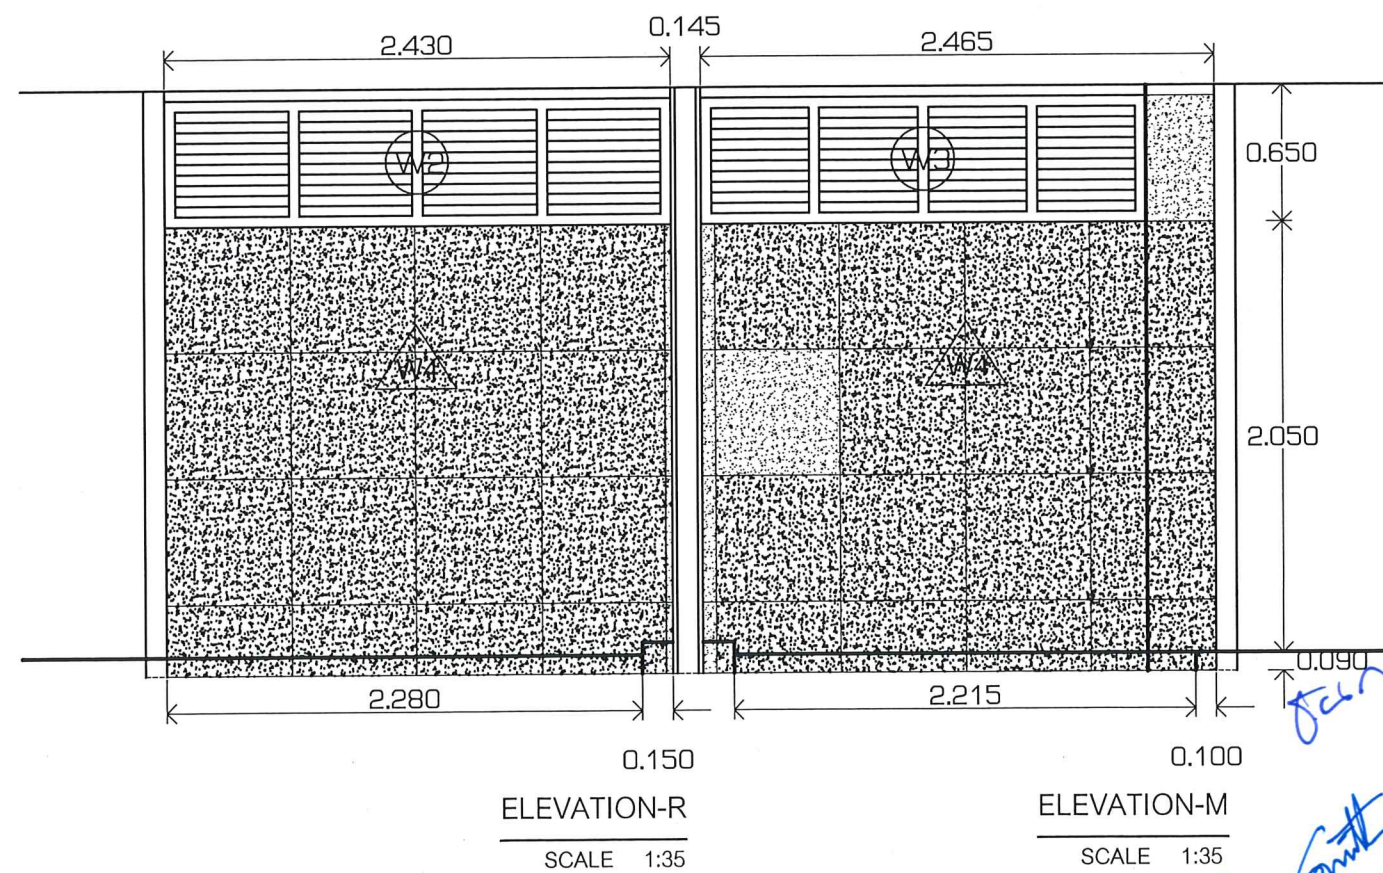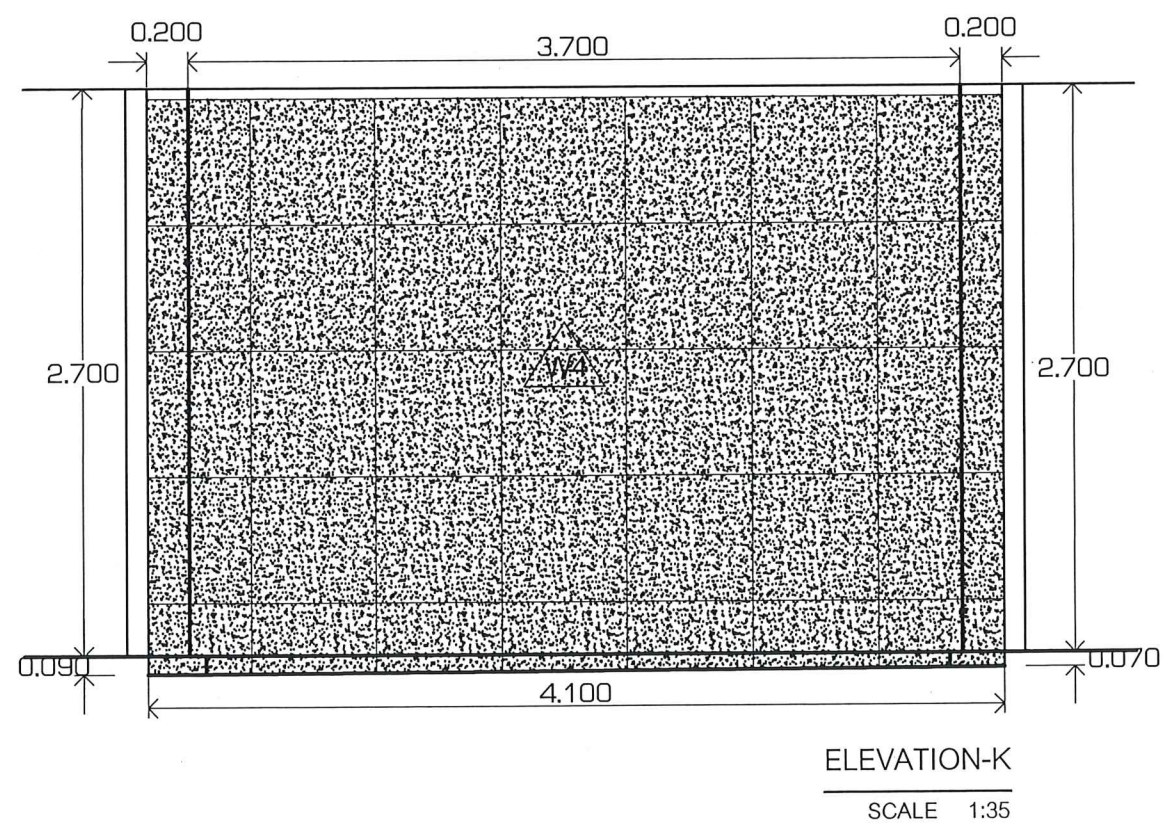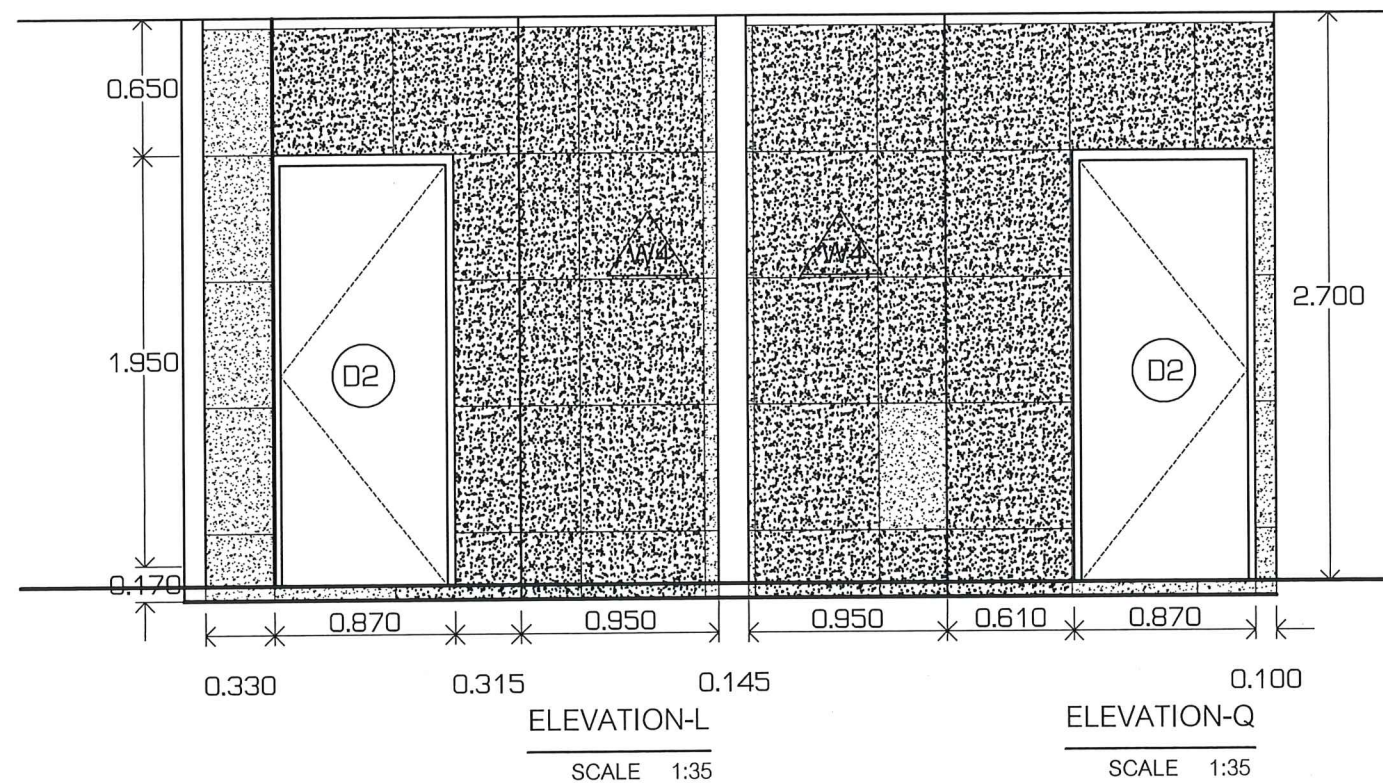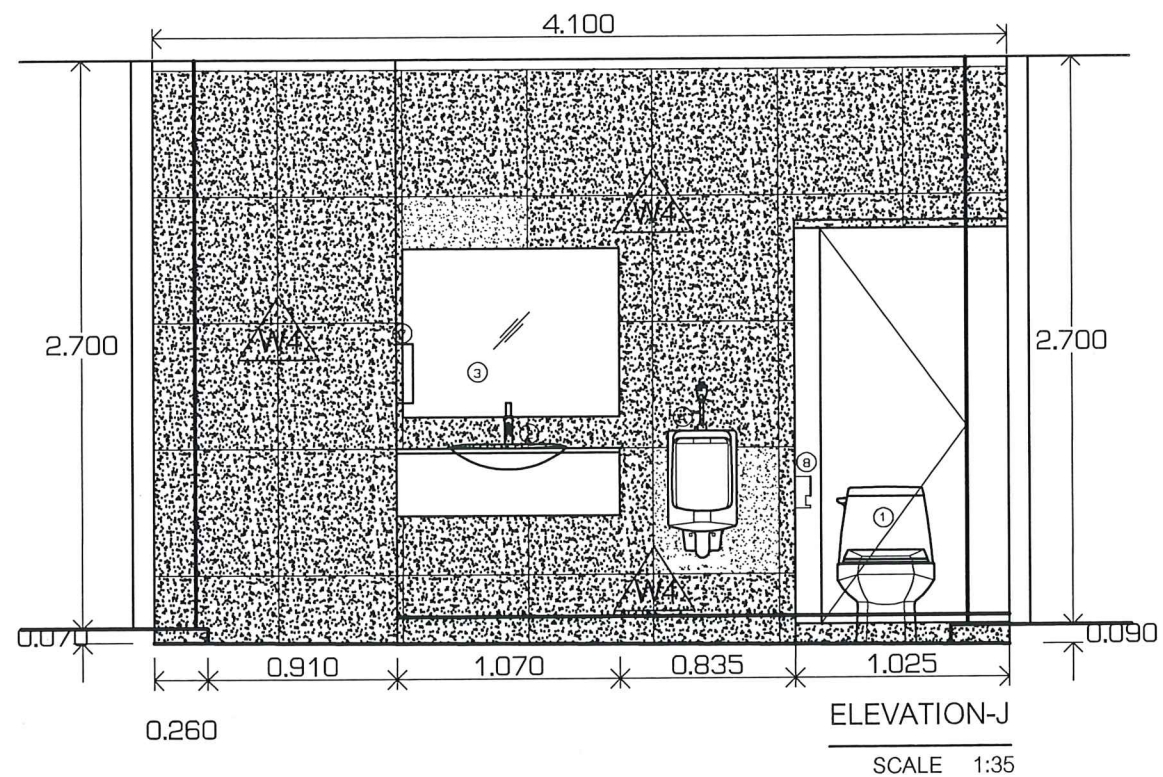

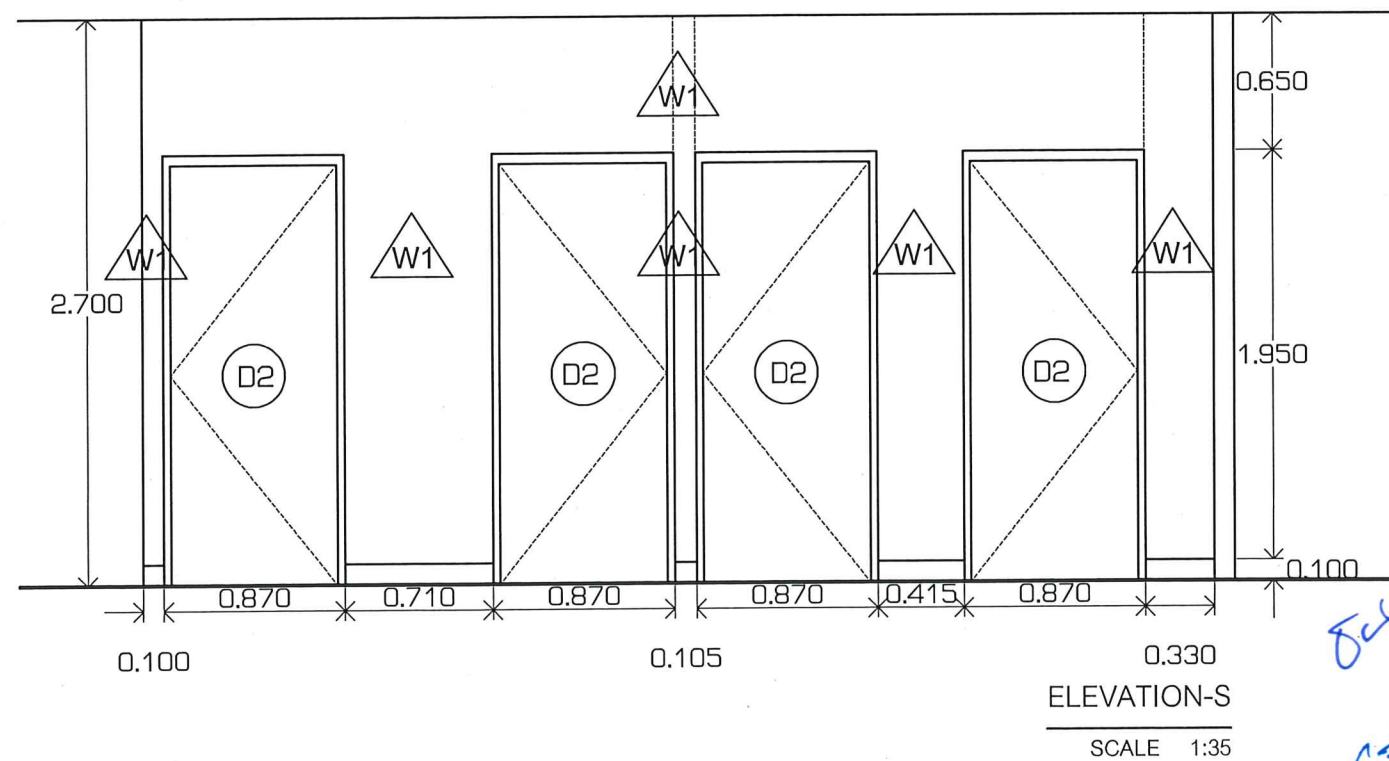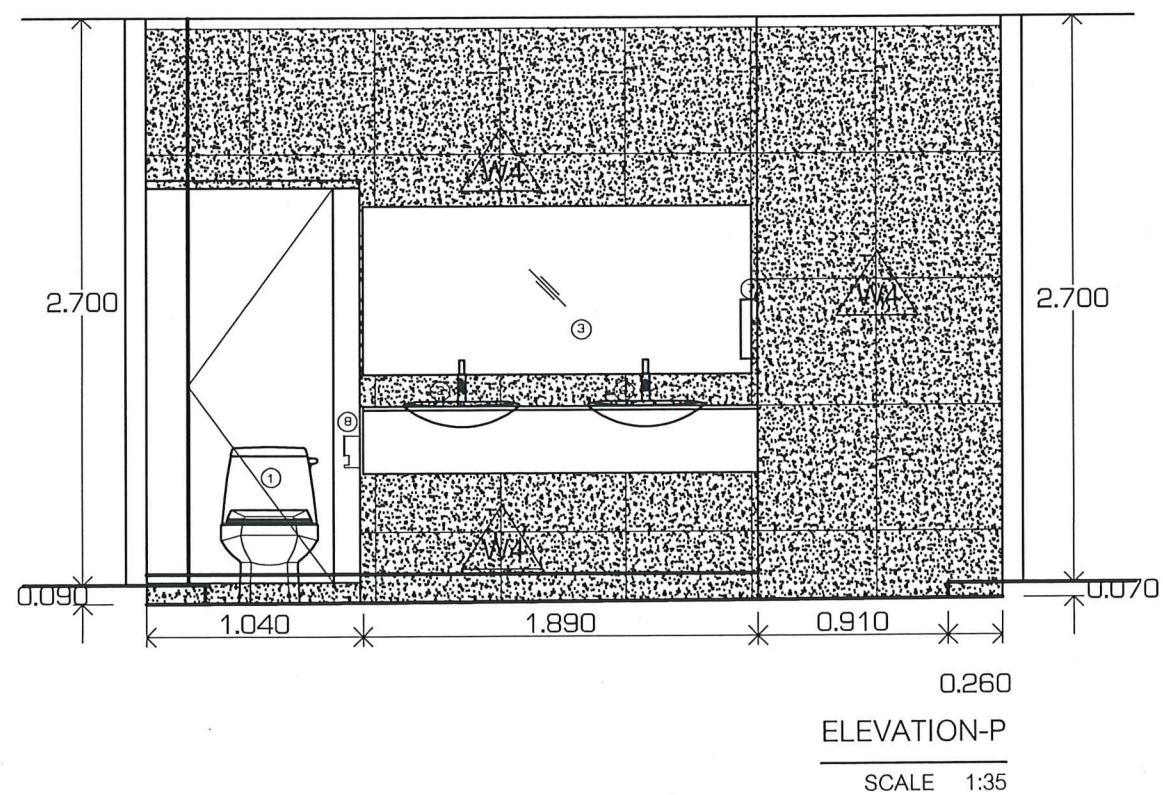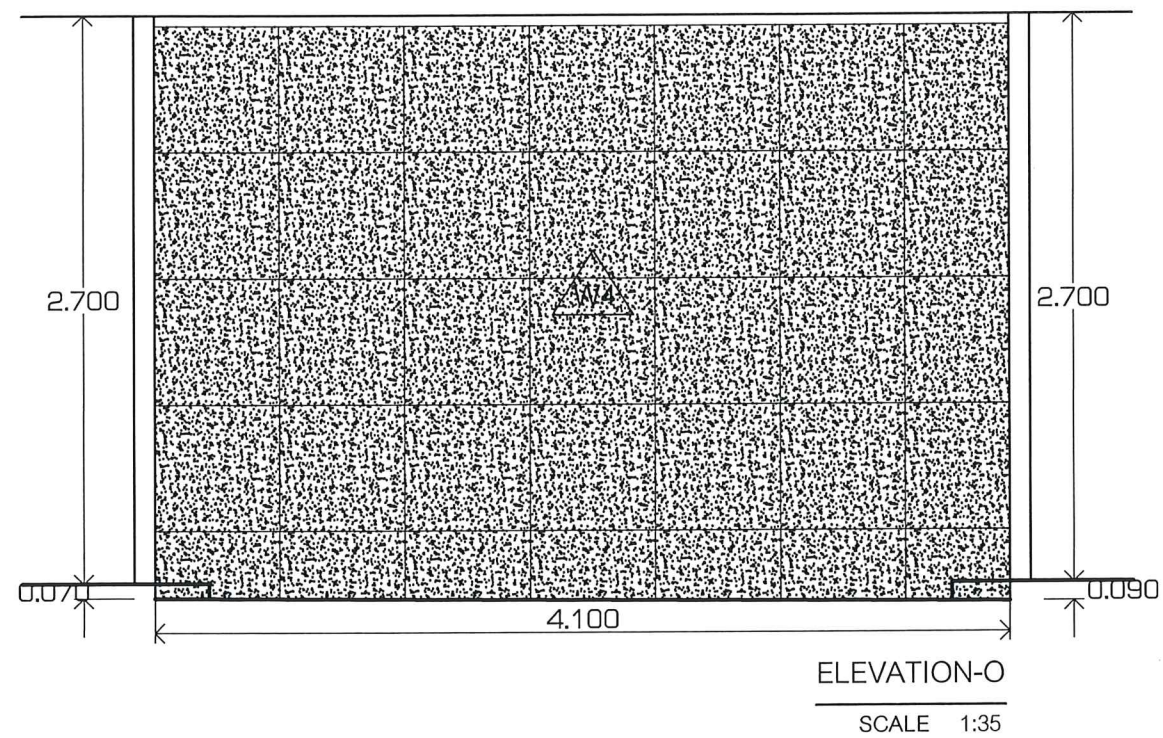


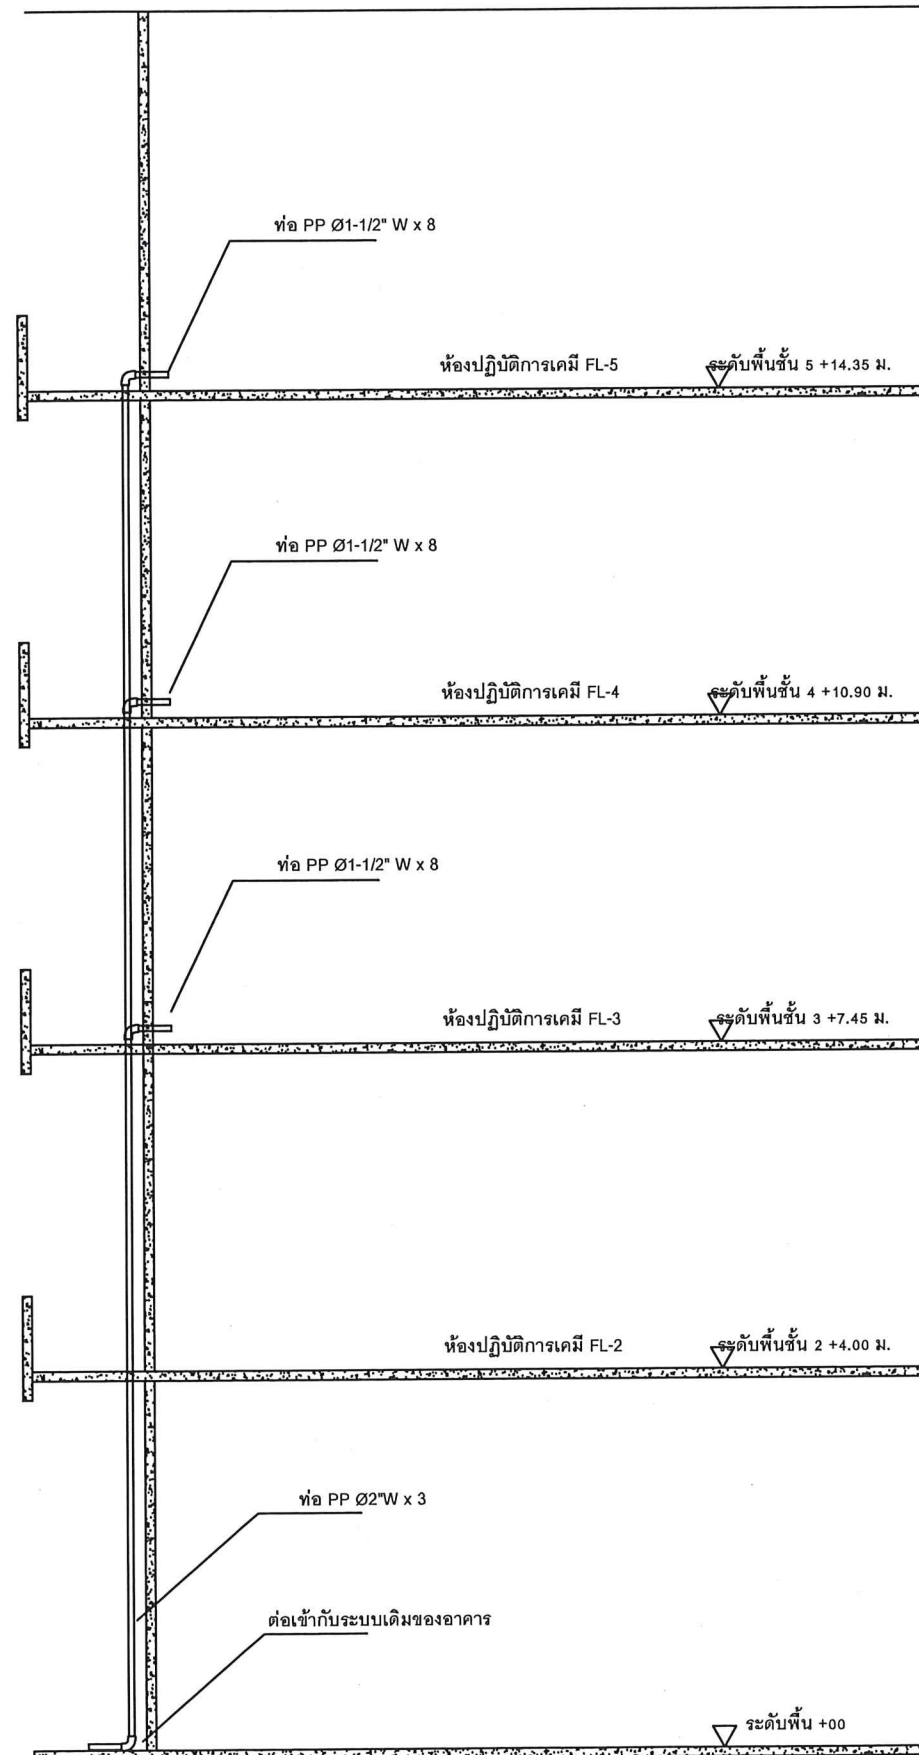

WASTE WATER PIPE SYSTEM
SCALE 1:50

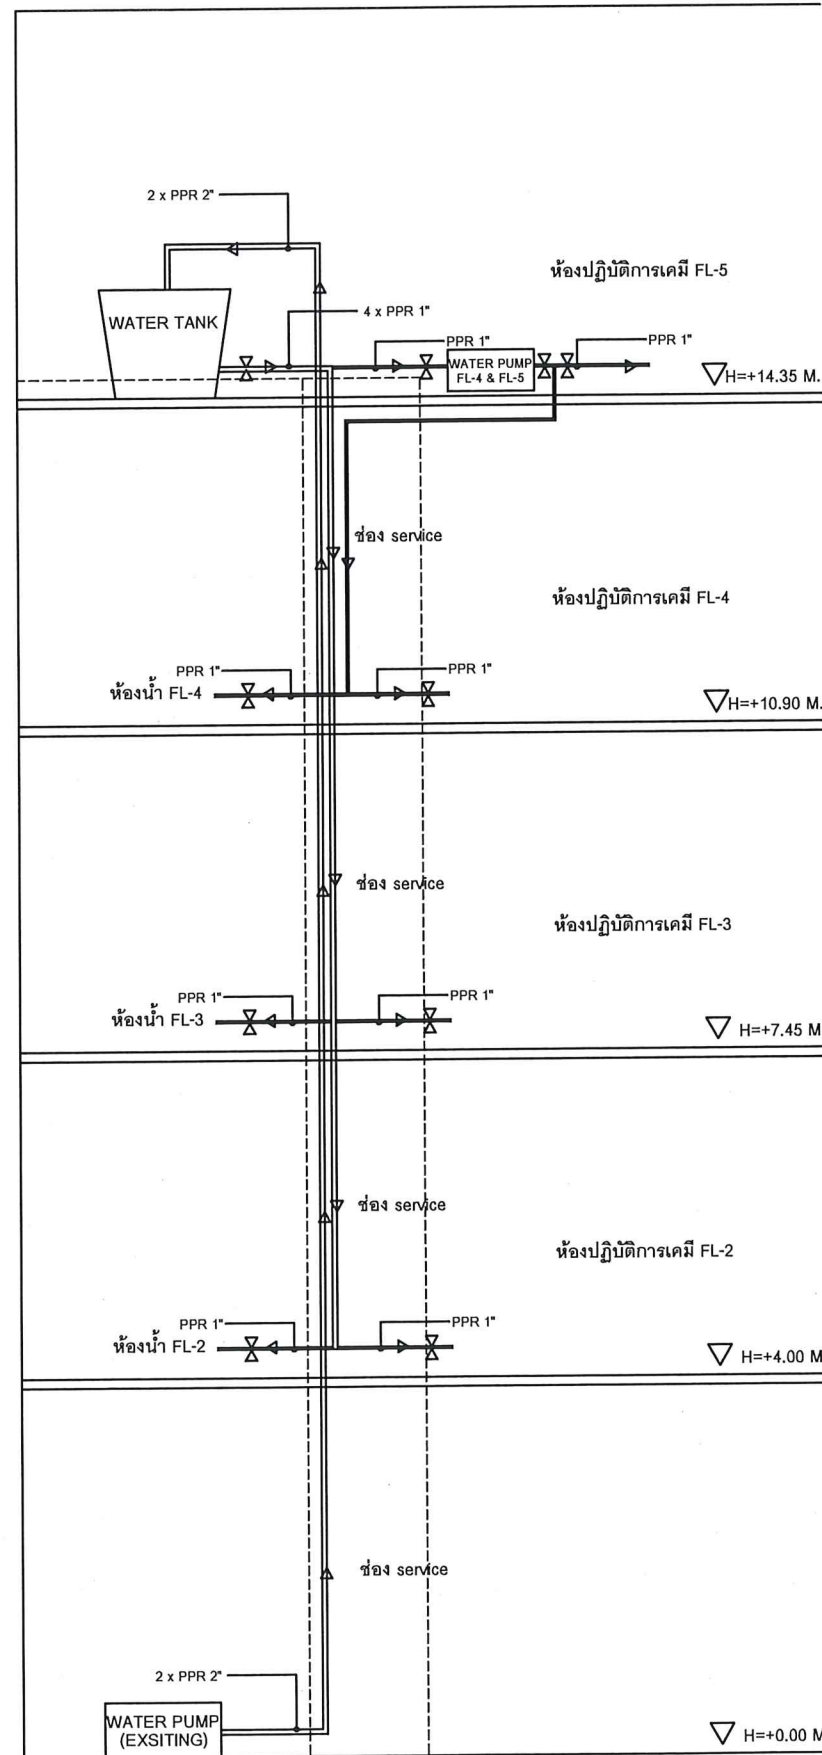

WATER PUMP RISER DIAGRAM
SCALE 1:50

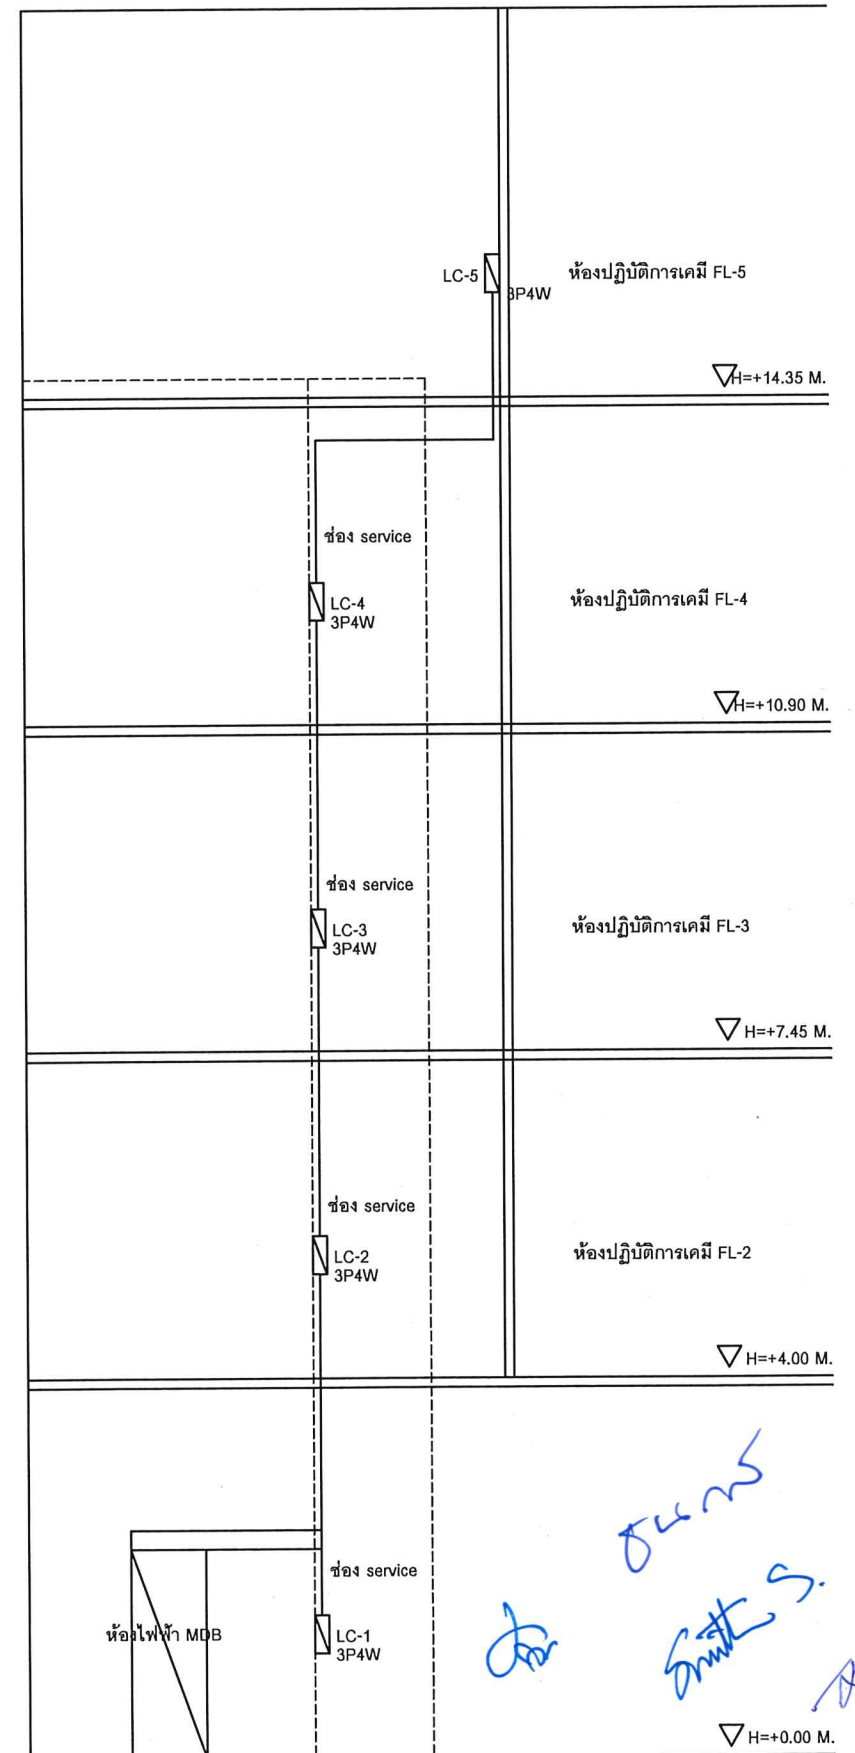


ELECTRICAL RISER DIAGRAM
SCALE 1:50

Project : โครงการปรับปรุงห้องปฏิบัติการเคมีอาคารเก็บสารเคมี ชั้น 3-4-5 จำนวน 1 งาน คณะวิทยาศาสตร์ประยุกต์ มหาวิทยาลัยเทคโนโลยีพระจอมเกล้าพระนครเหนือ

WASTE WATER PIPE SYSTEM, WATER PUMP RISER DIAGRAM
ELECTRICAL RISER DIAGRAM


Date : 1-12-2565

ID-25
-

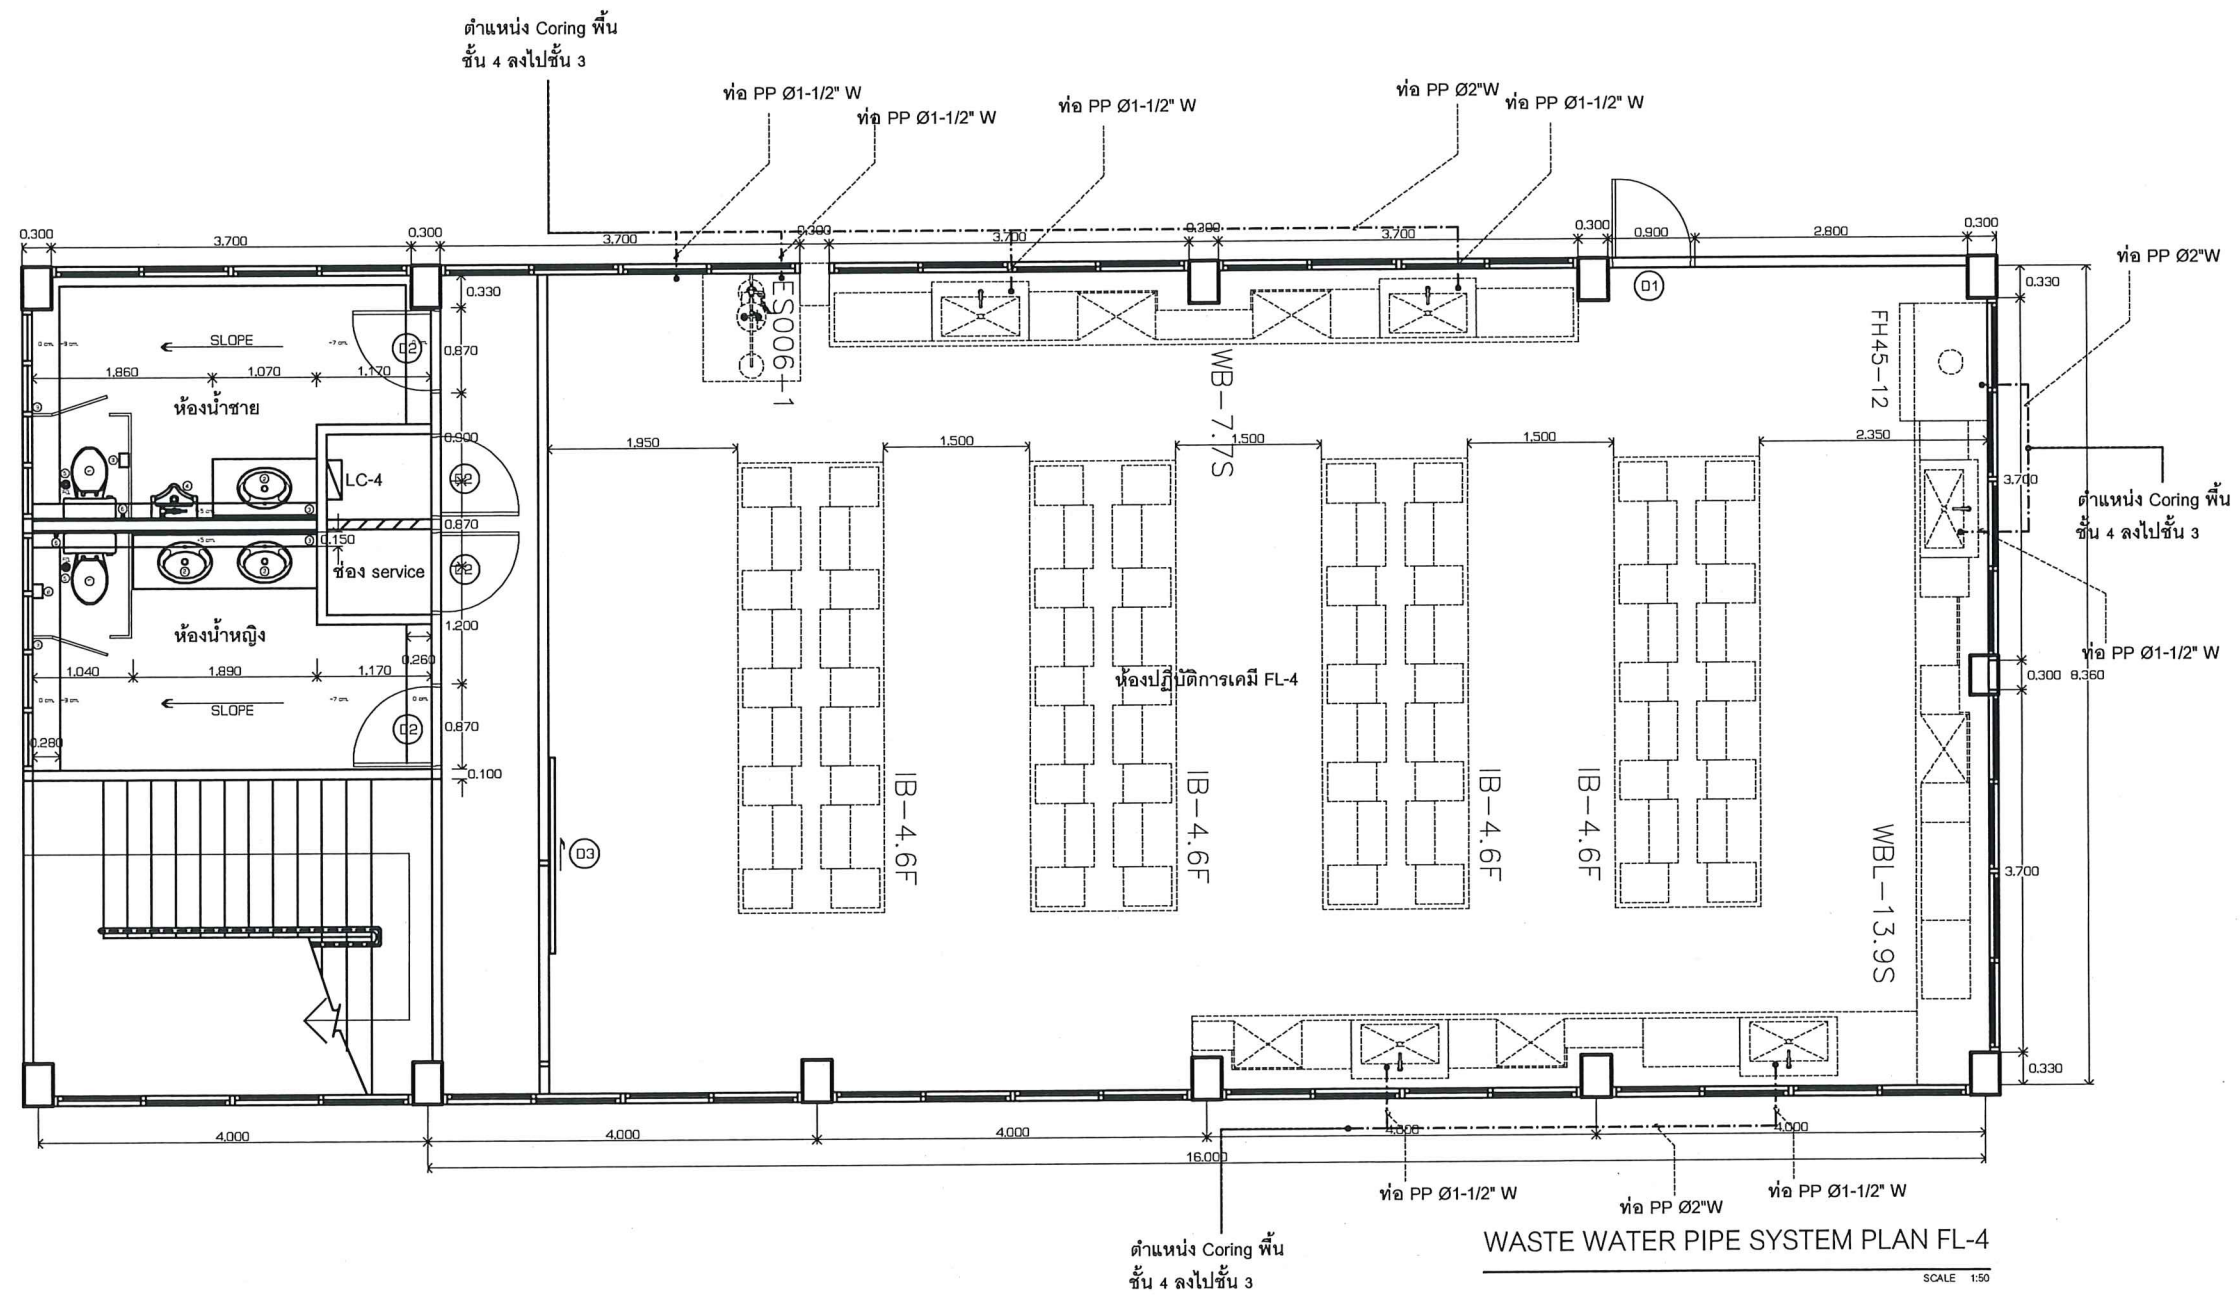


ค. งาม
สมิต S
A S

หน้า 2

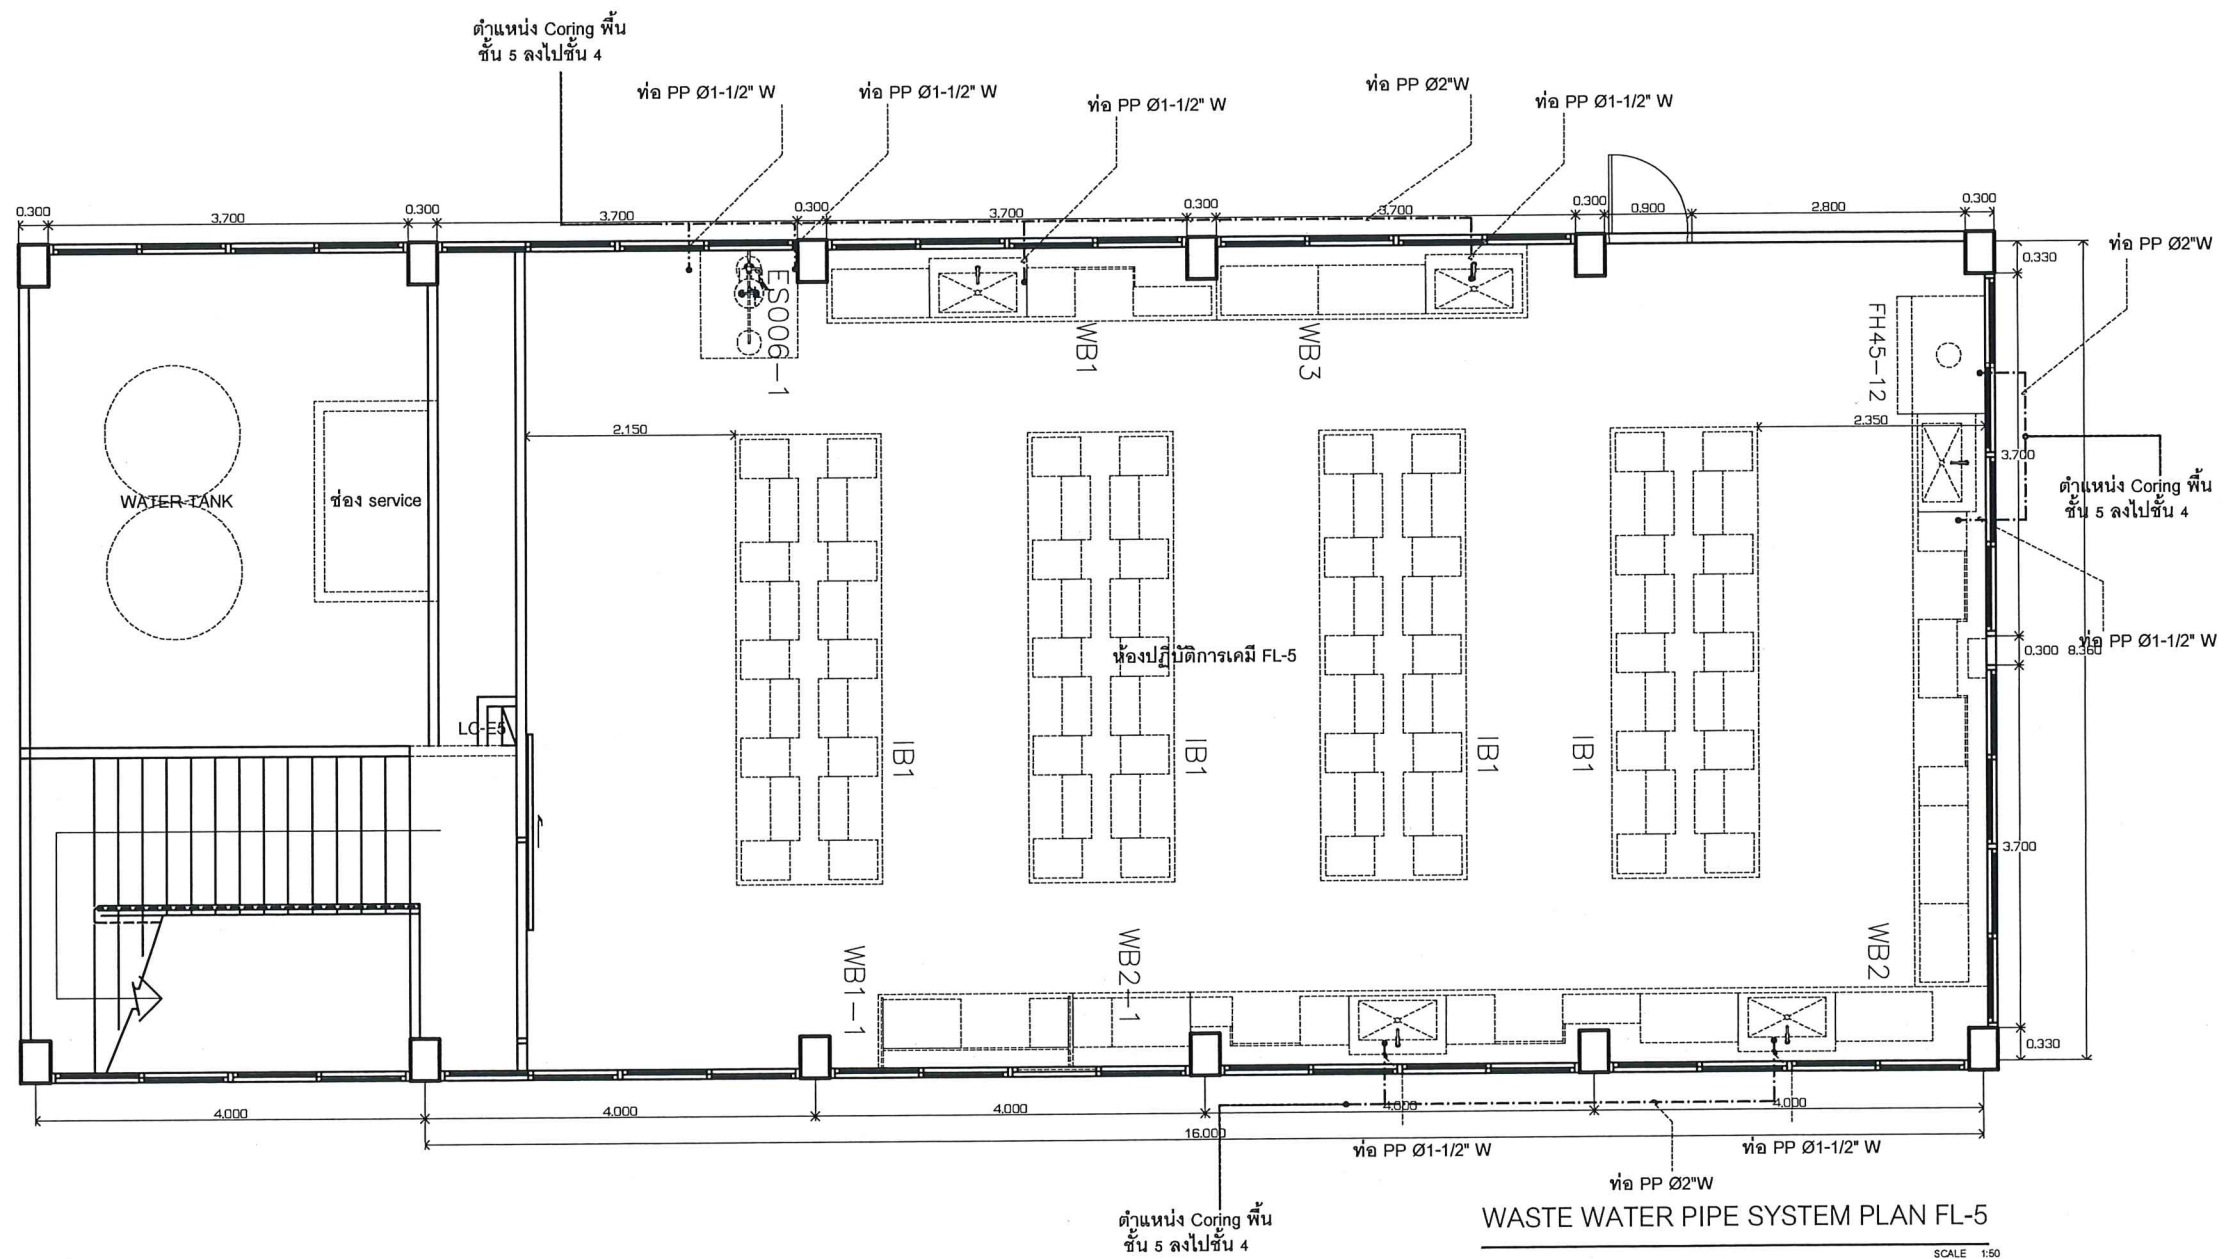







8225
 8225
 8225

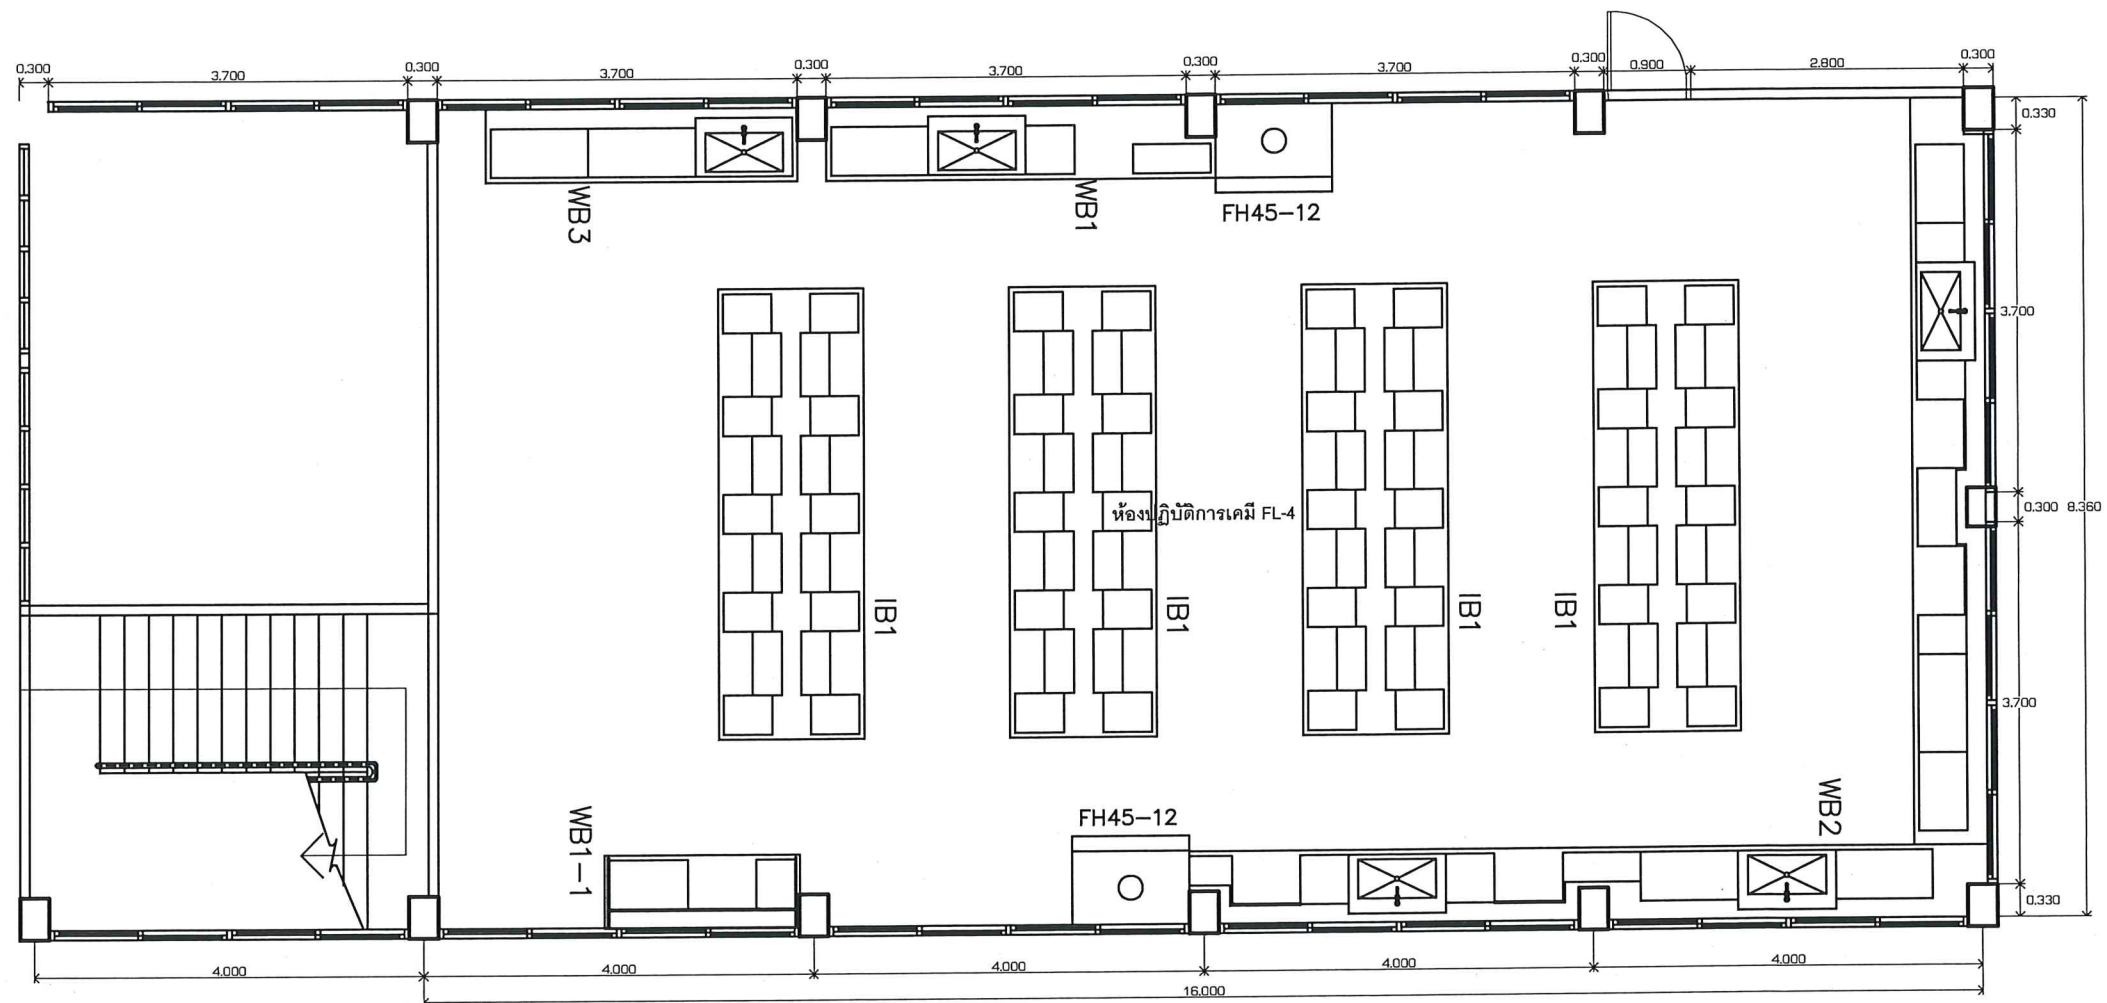



หมายเหตุ
เฟอร์นิเจอร์ที่ปรากฏในแบบ ชั้น 4 ของเดิม ย้ายไปติดตั้งที่ ชั้น 5

FURNITURE LAY-OUT PLAN FL-4 (เดิม)
SCALE 1:50


Handwritten signature and initials in blue ink.

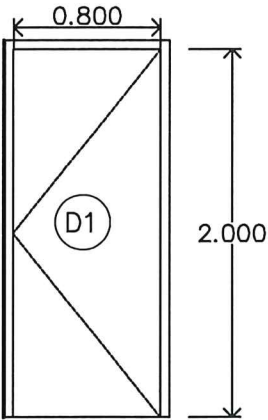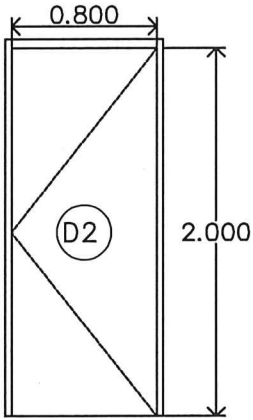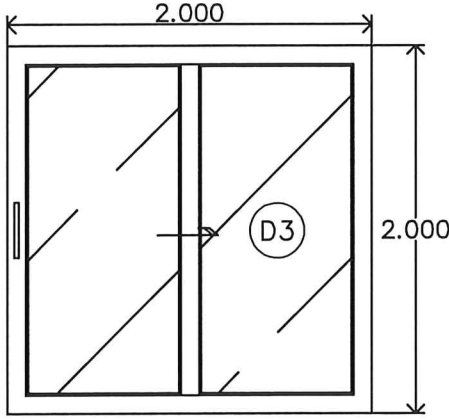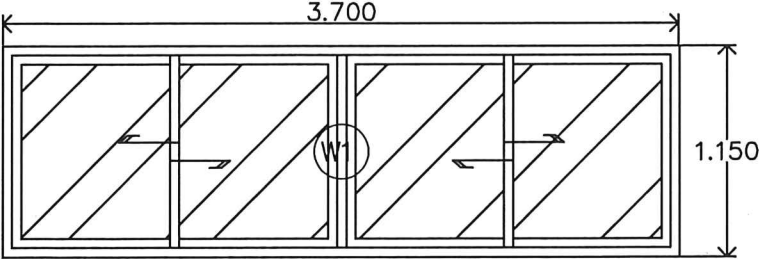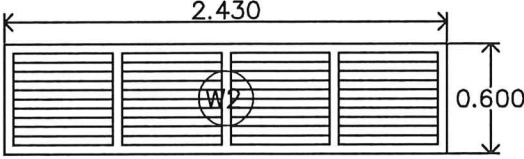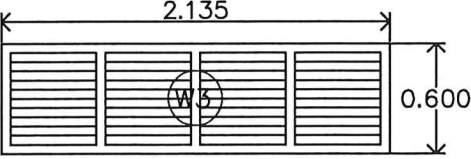					
ประตู D1		ประตู D2		ประตู D3	
รายละเอียด	ประตูบานเปิดเดี่ยว (ของเดิม)	รายละเอียด	ประตูบานเปิดเดี่ยว	รายละเอียด	ประตูบานเลื่อนเดี่ยว
ประเภท	ประตูเหล็กทึบไฟ	ประเภท	ประตูไม้ขัด สำหรับใช้ภายนอก หรือ ประตูไม้บานเกล็ด	ประเภท	ประตูเฟรมอะลูมิเนียม อนุชนวนหนาไม่น้อยกว่า 1.5 มม. กระจกกระจก้า ไม่น้อยกว่า 5 มม.
สี	สีพ่นน้ำมัน (สีออกสีและถายภายหลัง)	สี	-	สี	เฟรมอะลูมิเนียม สีขาว
วัสดุปิดผิว	-	วัสดุปิดผิว	กรุผิวอลูมิเนียม (เลือกสีและถายภายหลัง) สำหรับประตูไม้ขัด	วัสดุปิดผิว	-
อุปกรณ์	อุปกรณ์ เดิม	อุปกรณ์	บานพับ ลูกบิดกุญแจ	อุปกรณ์	รางเลื่อน มือจับสั้น กุญแจติด
ขนาด	กว้าง 0.80 ม. x สูง 2.00 ม.	ขนาด	กว้าง 0.80 ม. x สูง 2.00 ม.	ขนาด	กว้าง 2.00 ม. x สูง 2.00 ม.
หมายเหตุ	วงบของเดิม ทำสีน้ำมันเดียวกับประตู	หมายเหตุ	วงบของเดิม ทำสีน้ำมันสีขาว หรือถ้าใช้ประตูไม้ขัด ต้องทำสีน้ำมันเหมือนวงบ	หมายเหตุ	ติดตั้งพร้อม ที่บังรางเลื่อนอะลูมิเนียม
					
หน้าต่าง W1		หน้าต่าง W2		หน้าต่าง W3	
รายละเอียด	หน้าต่างบานเลื่อนสลับ ของเดิม	รายละเอียด	หน้าต่างบานเกล็ดบานตาย ของเดิม	รายละเอียด	หน้าต่างบานเกล็ดบานตาย ของเดิม
ประเภท	หน้าต่างบานเลื่อนสลับ เฟรมอะลูมิเนียม กระจกใส	ประเภท	หน้าต่างบานเกล็ดบานตาย เฟรมไม้	ประเภท	หน้าต่างบานเกล็ดบานตาย เฟรมไม้
สี	ของเดิม	สี	ทำสีน้ำมัน สีขาว	สี	ทำสีน้ำมัน สีขาว
วัสดุปิดผิว	ฟิล์มกันแสงแดดและความร้อน ไม่ต่ำกว่า 80 % ยี่ห้อ 3M, SUNTECH, HI-COOL หรือเทียบเท่า	วัสดุปิดผิว	-	วัสดุปิดผิว	-
อุปกรณ์	ของเดิม	อุปกรณ์	ของเดิม	อุปกรณ์	ของเดิม
ขนาด	กว้าง 3.70 ม. x สูง 1.15 ม.	ขนาด	กว้าง 2.43 ม. x สูง 0.60 ม.	ขนาด	กว้าง 2.135 ม. x สูง 0.60 ม.
หมายเหตุ	ลอกฟิล์มกันแสงแดดและความร้อนของเดิมออก และติดตั้งฟิล์มของใหม่ทดแทน	หมายเหตุ	-	หมายเหตุ	-


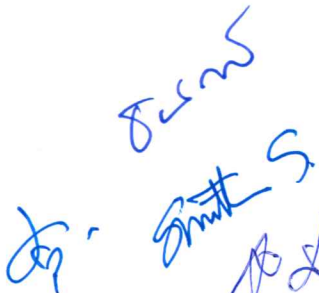

 8.5.65
 10.5.65


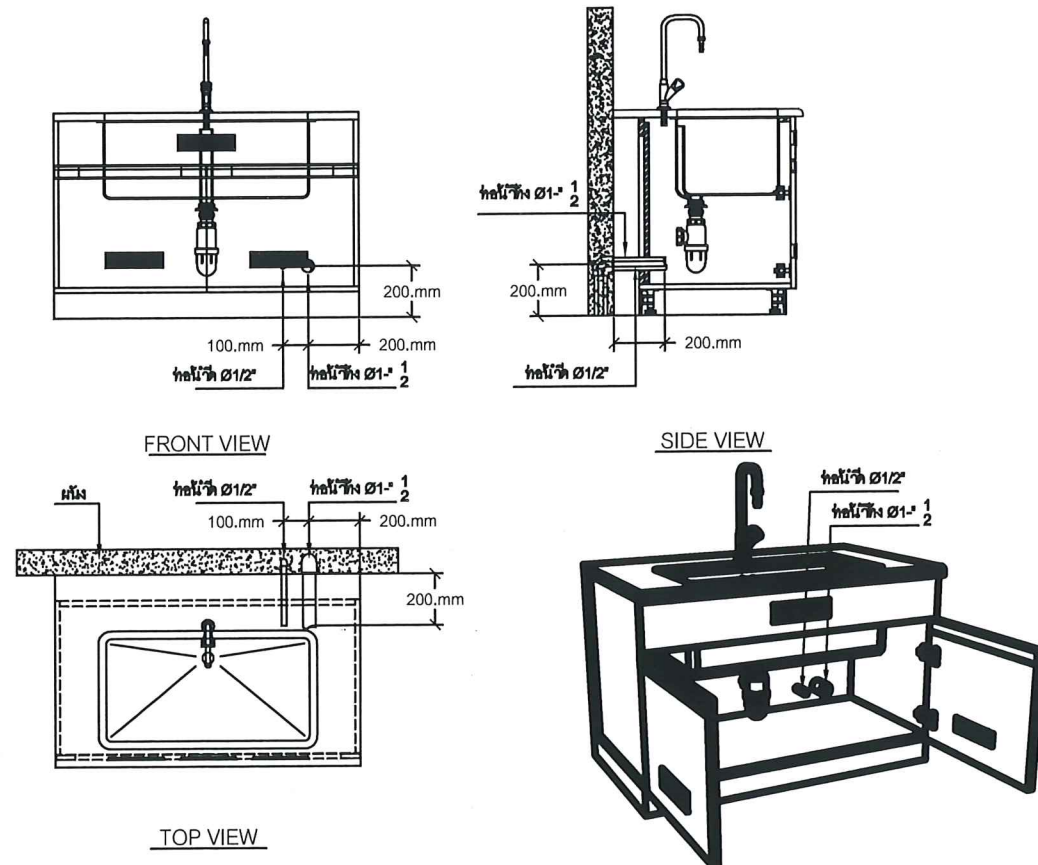


งานระบบ น้ำดื่ม น้ำทิ้ง แบบท่อมาจากผนัง

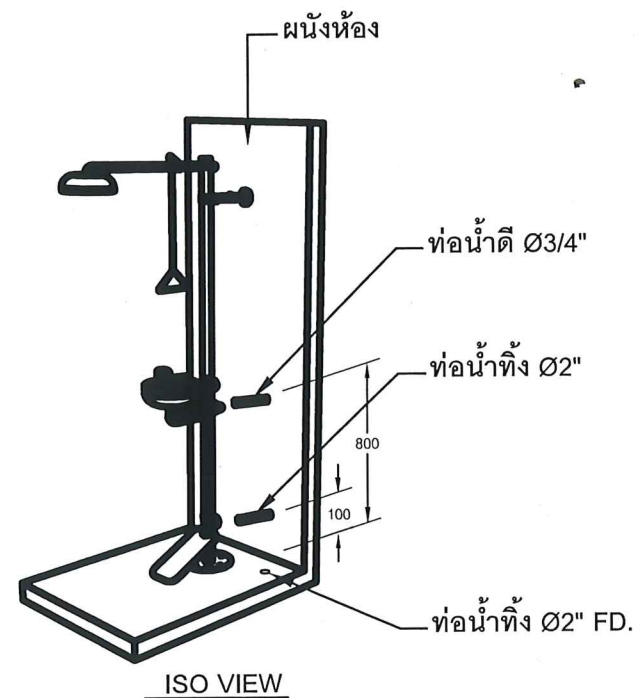


แบบแสดงการเดินท่อน้ำดี-น้ำทิ้ง ชุดล้างตัวฉุกเฉิน

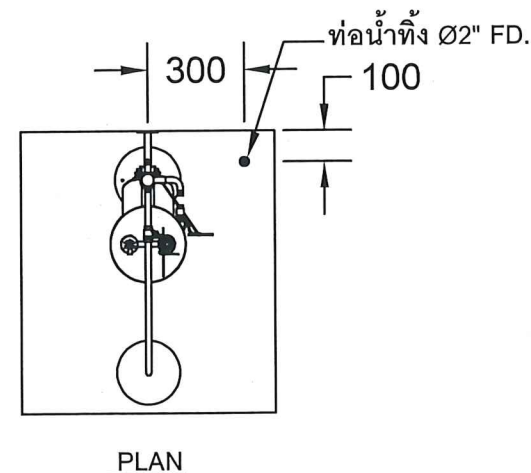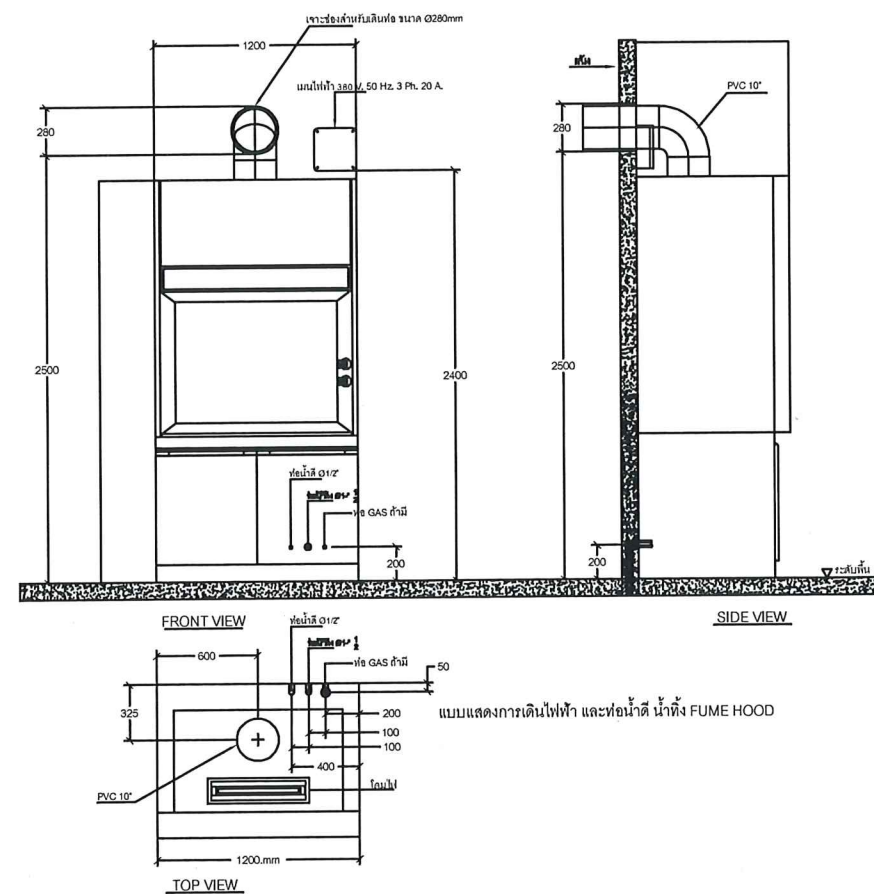

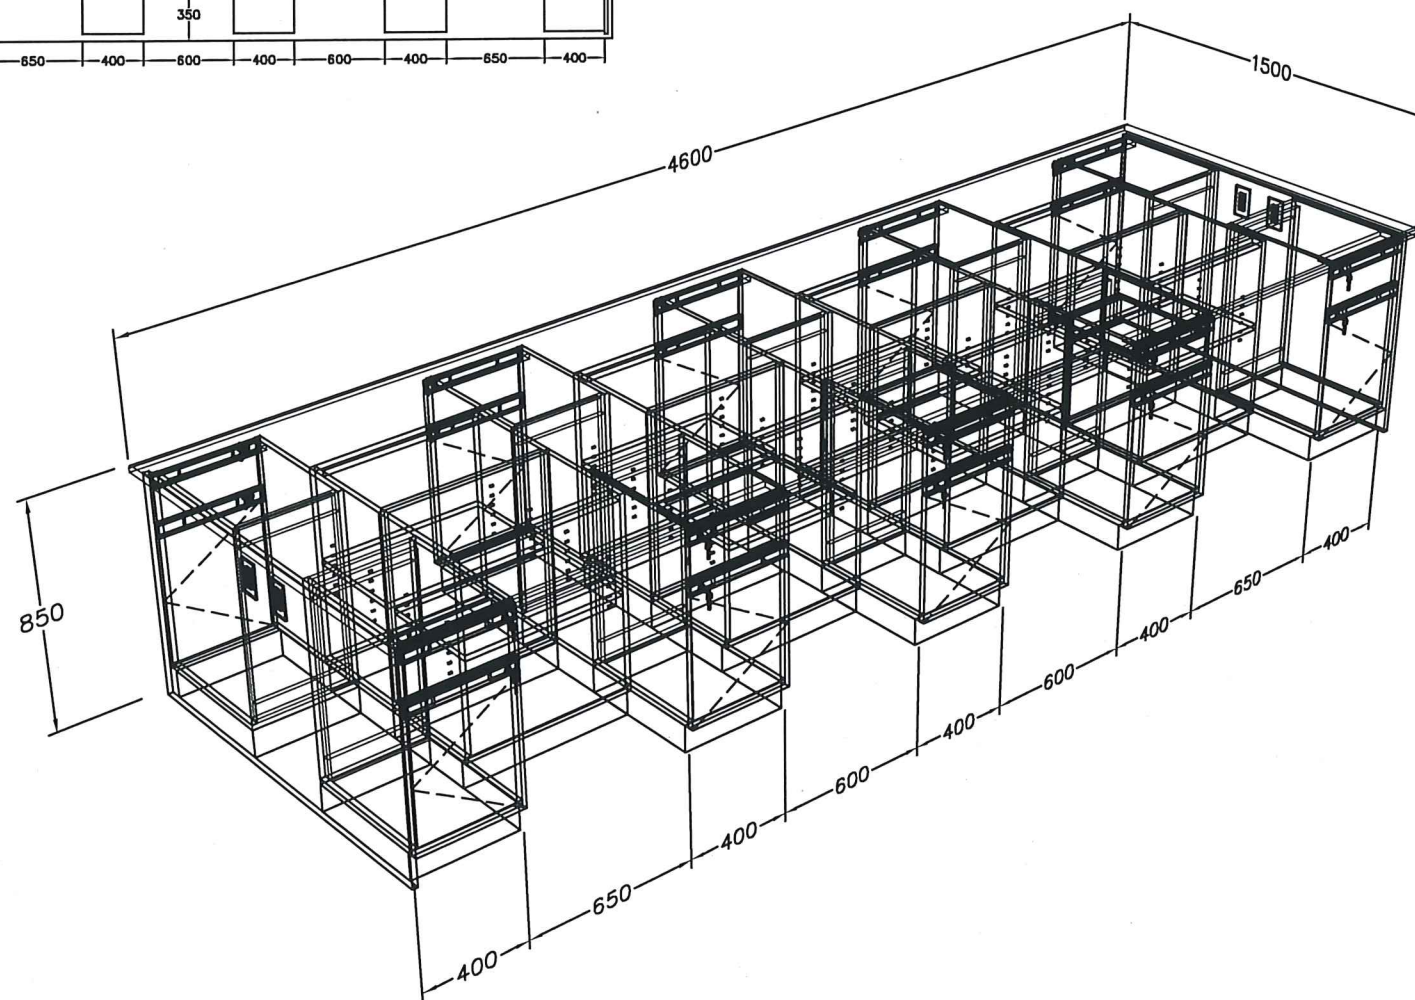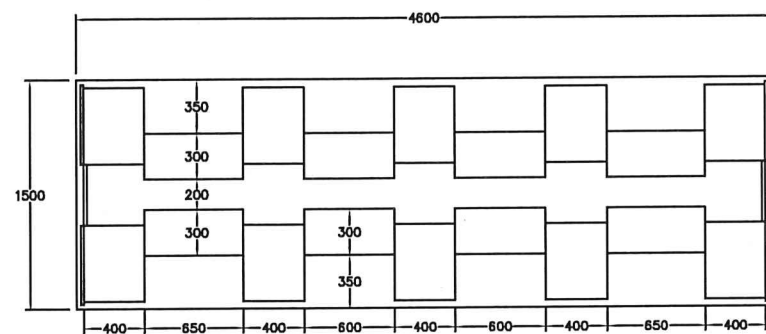


IB-4.6F

Handwritten signature and initials in blue ink.

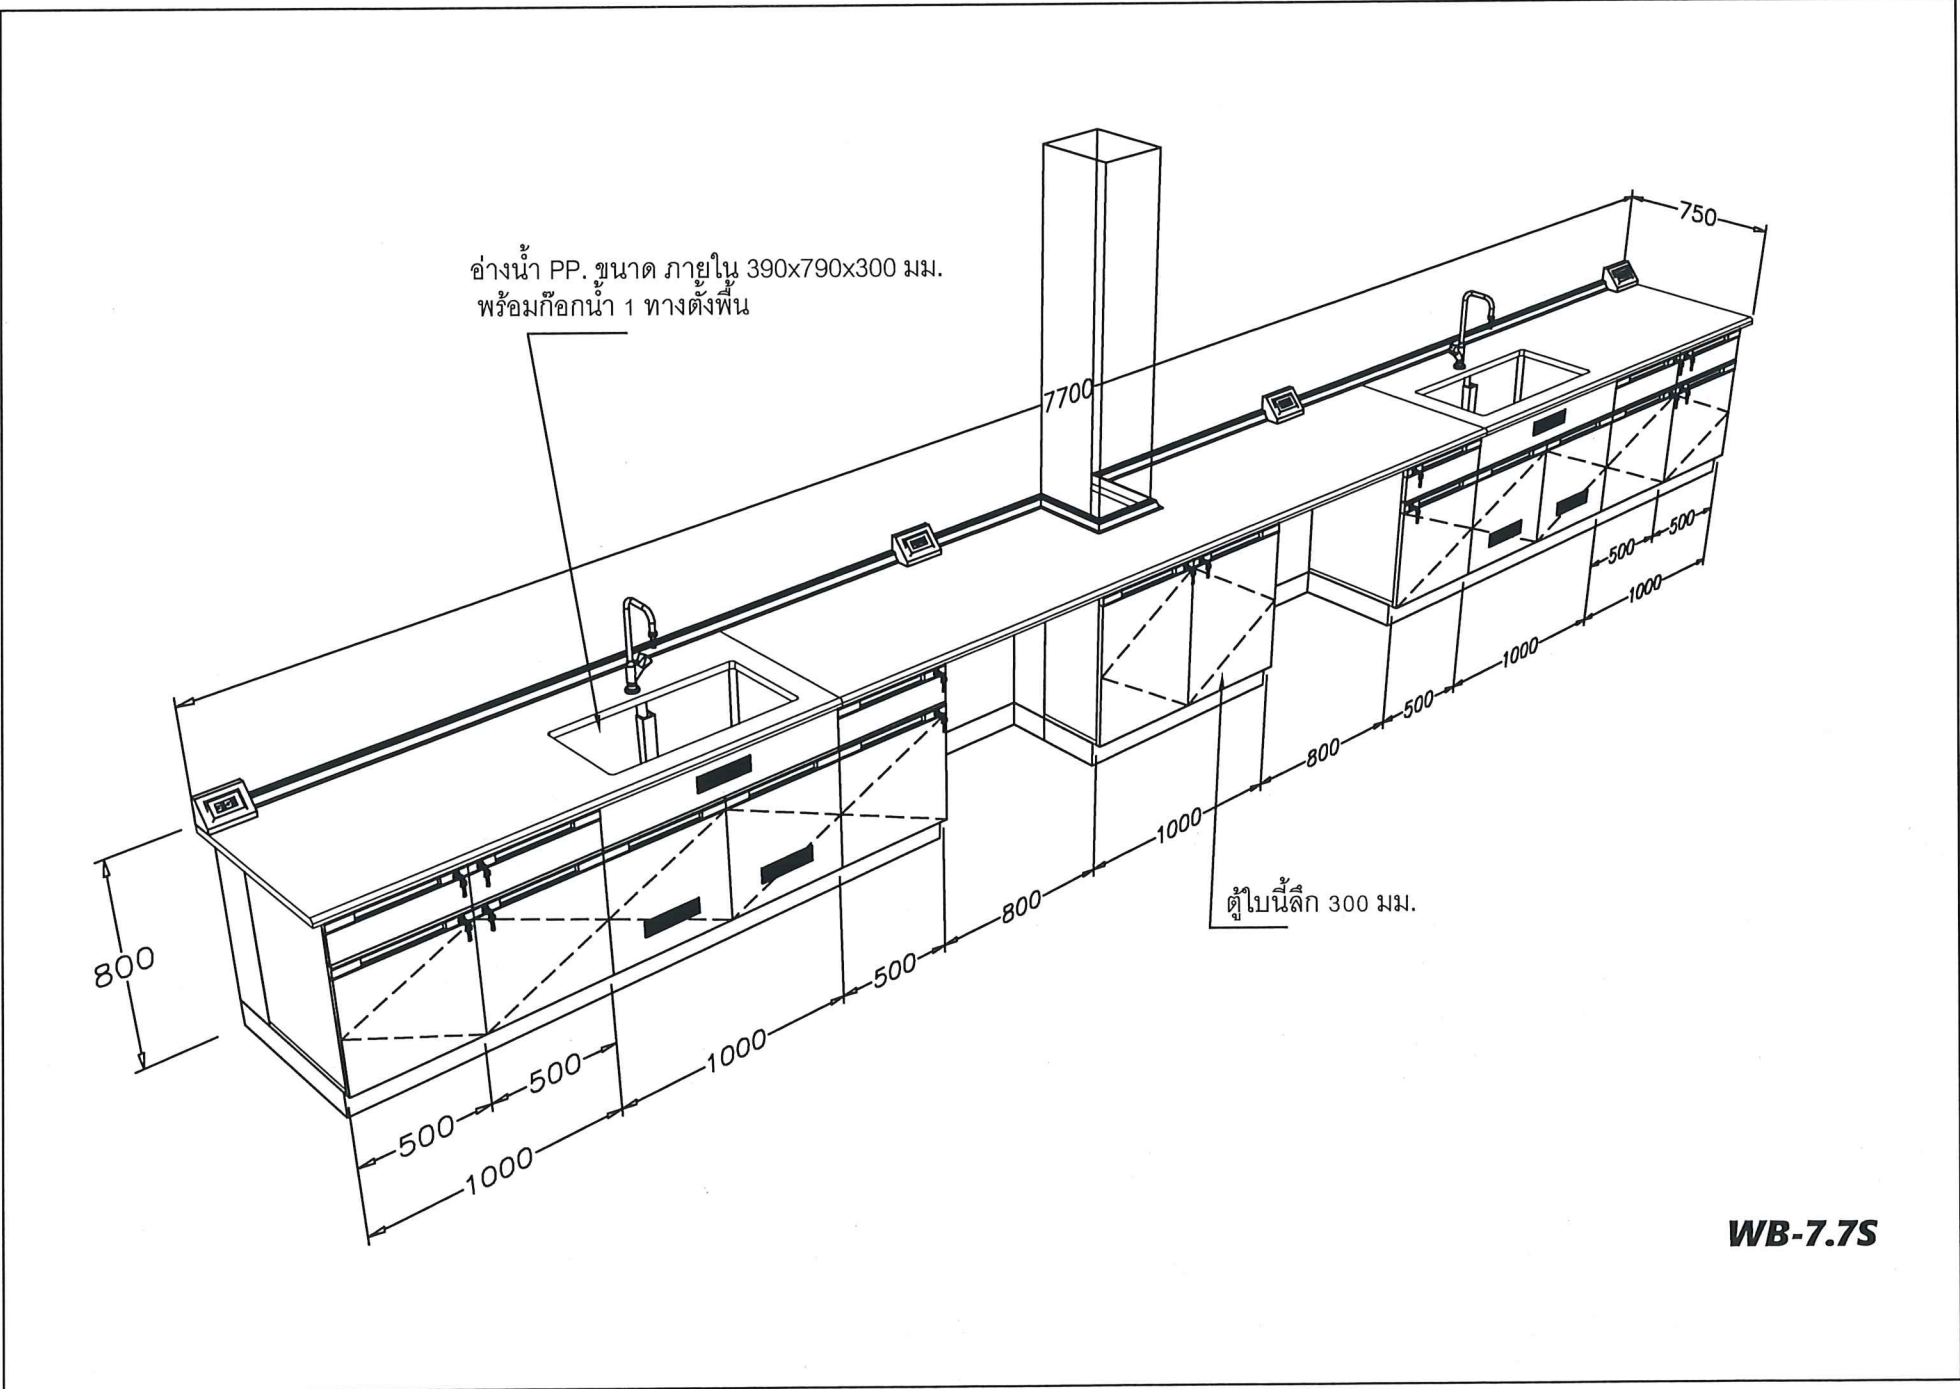


Handwritten signature and initials in blue ink.

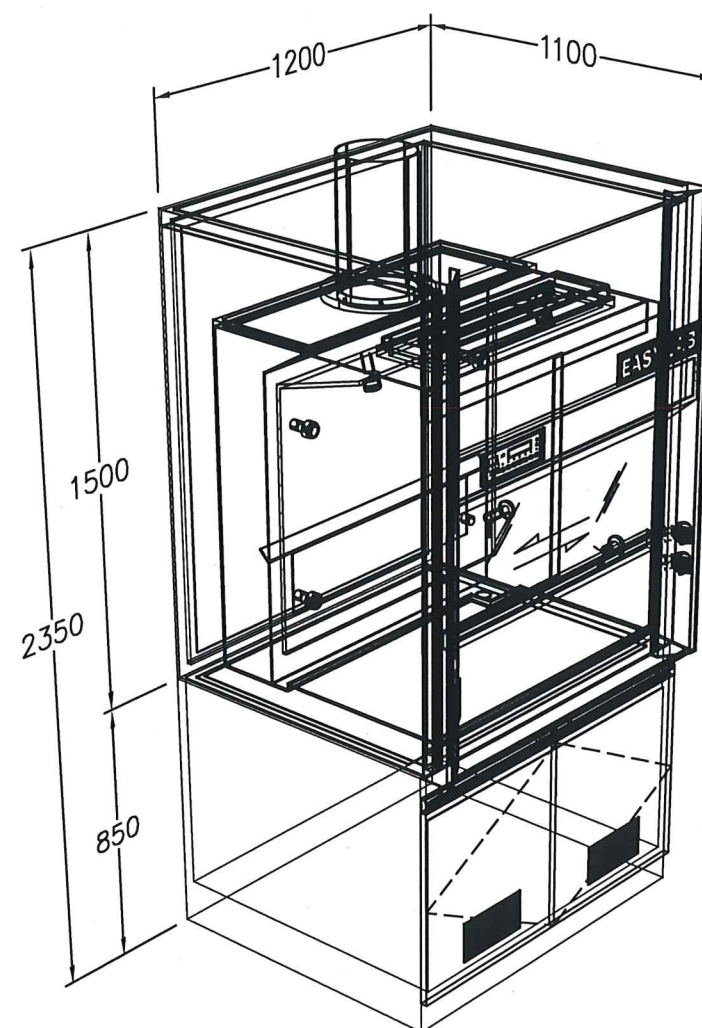


FHS50-12

84ms
 Smith S.
 10/12/2565

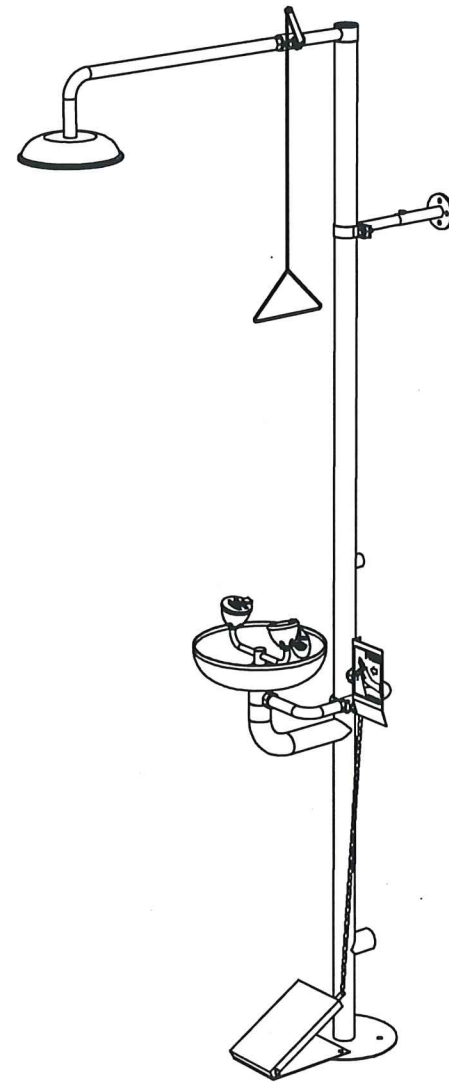

ES006-1


Handwritten notes in blue ink: "S.L.M.S.", "Smit S.", "P.S.", and a signature "Smit S." with a date "1-12-2565".

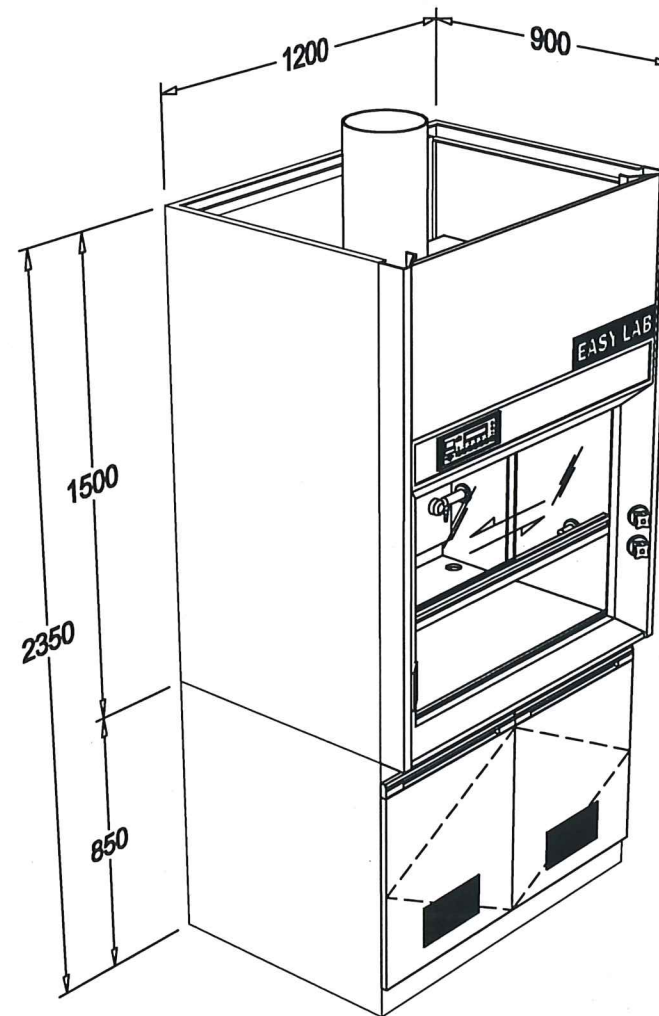

ของเดิมทำการรื้อย้าย ไปติดตั้ง
 ชั้น 4 จำนวน 1 ชุด
 ชั้น 5 จำนวน 1 ชุด


FH45-12

Handwritten signatures and initials in blue ink, including "S. S.", "A. S.", and "S. S.", along with a circular stamp containing "ID-40".

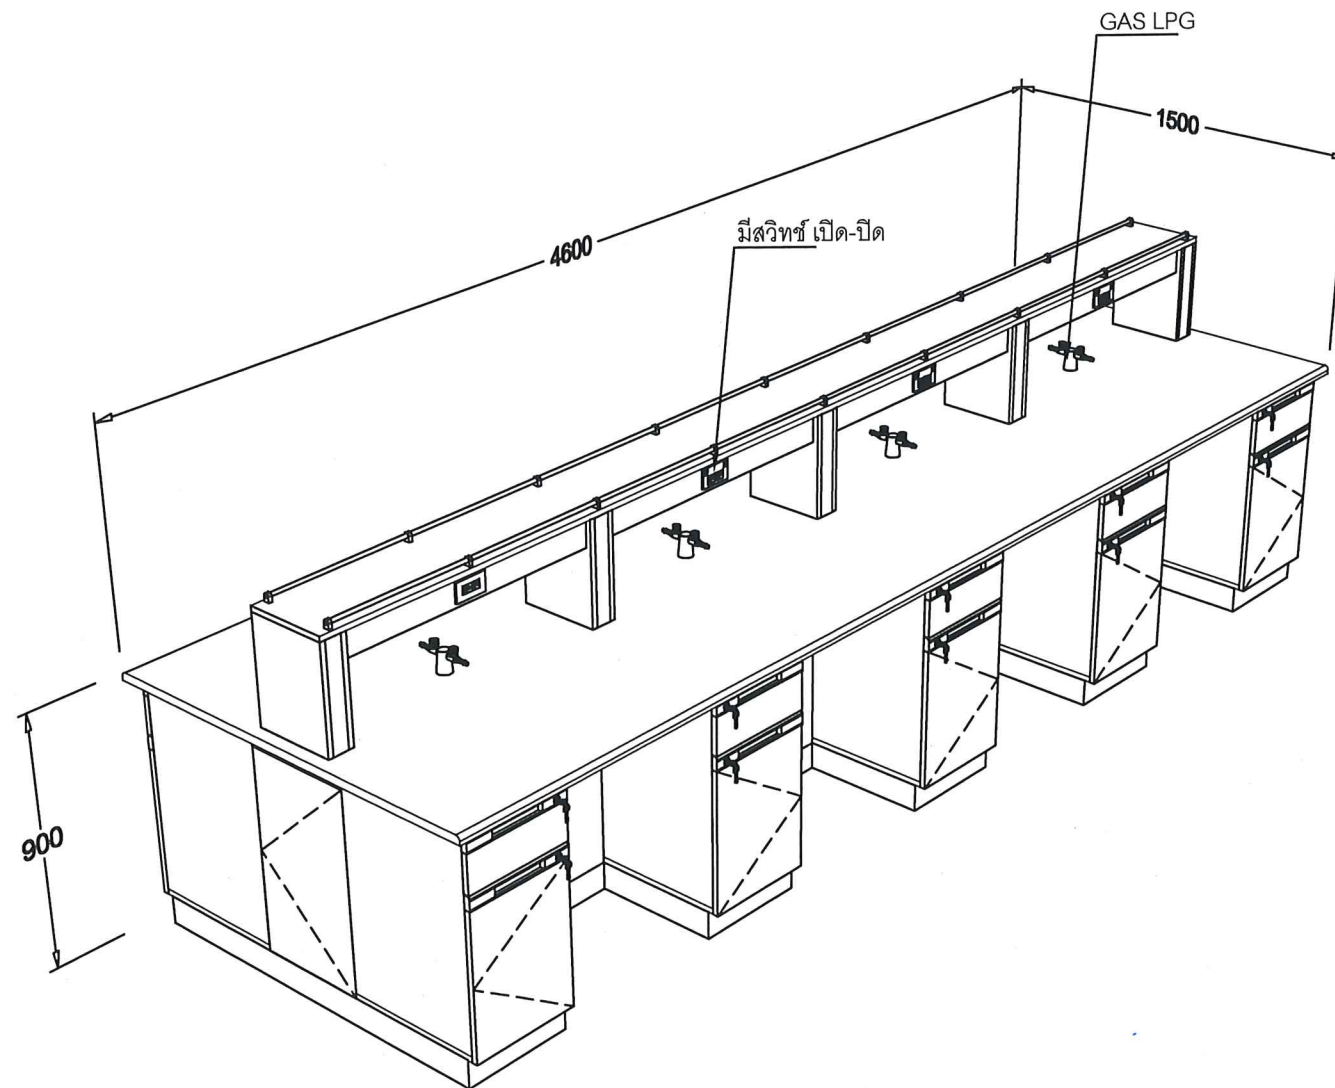



ของเดิมทำการรื้อย้าย
IB1

Handwritten signatures and initials in blue ink, including 'Smit S.' and 'Smit S.'.

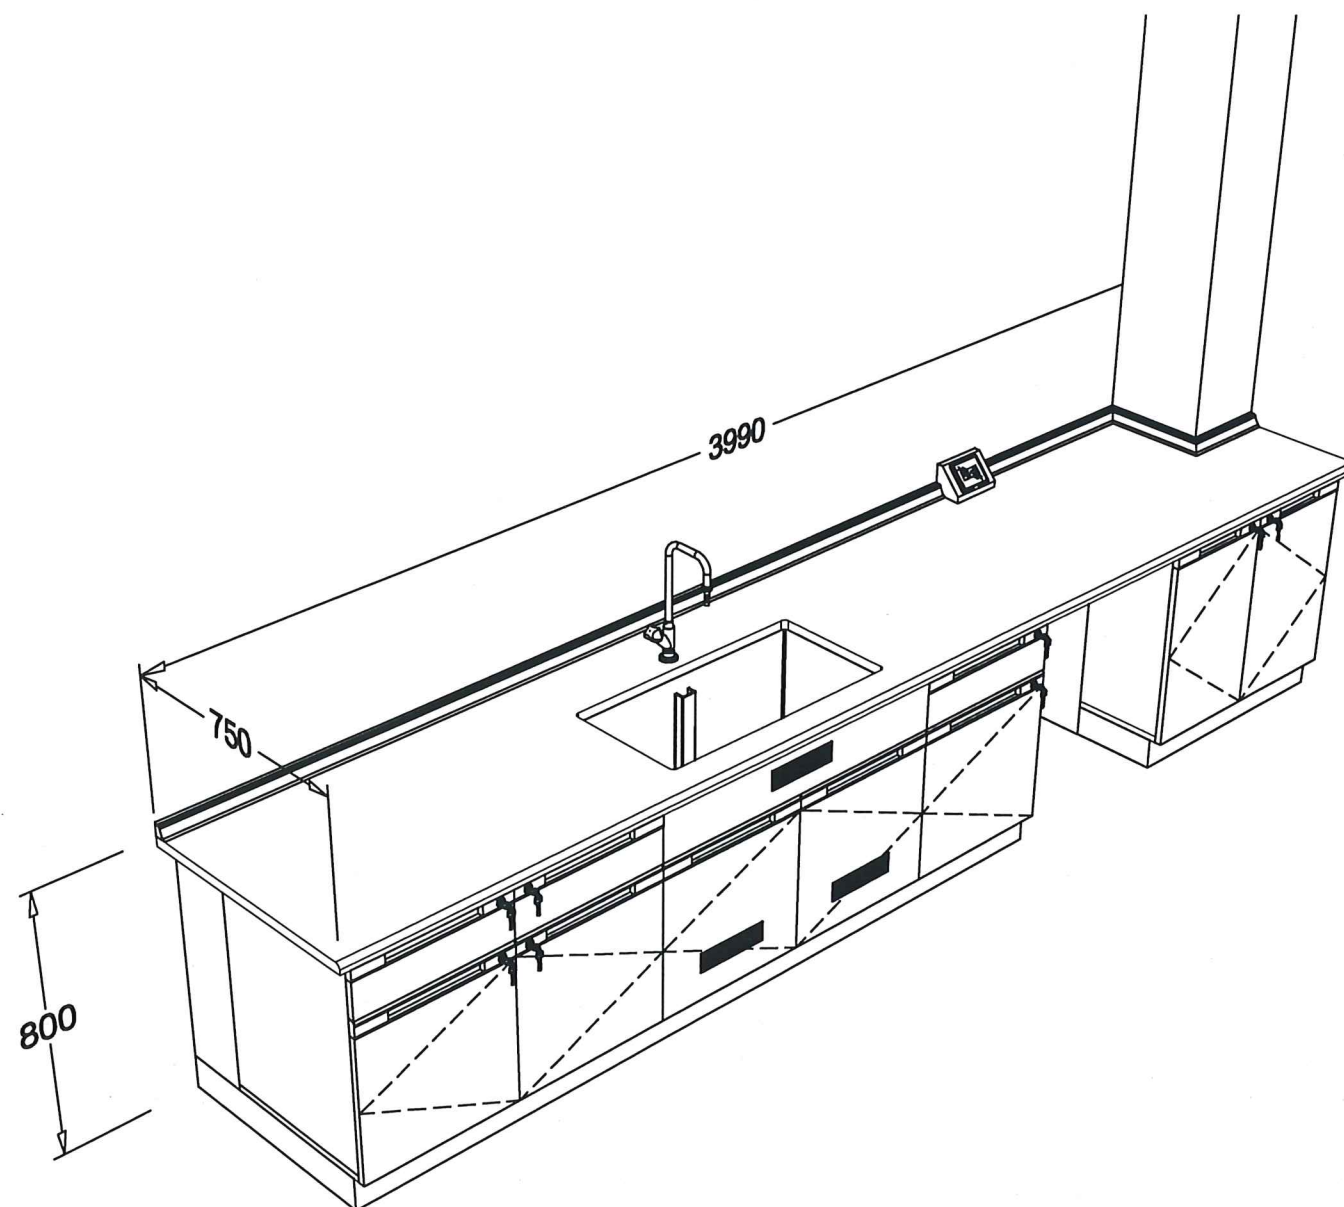


ของเดิมทำการรื้อย้าย
WB1

Handwritten notes and signatures in blue ink:
 8605
 S.
 P.S.
 Date

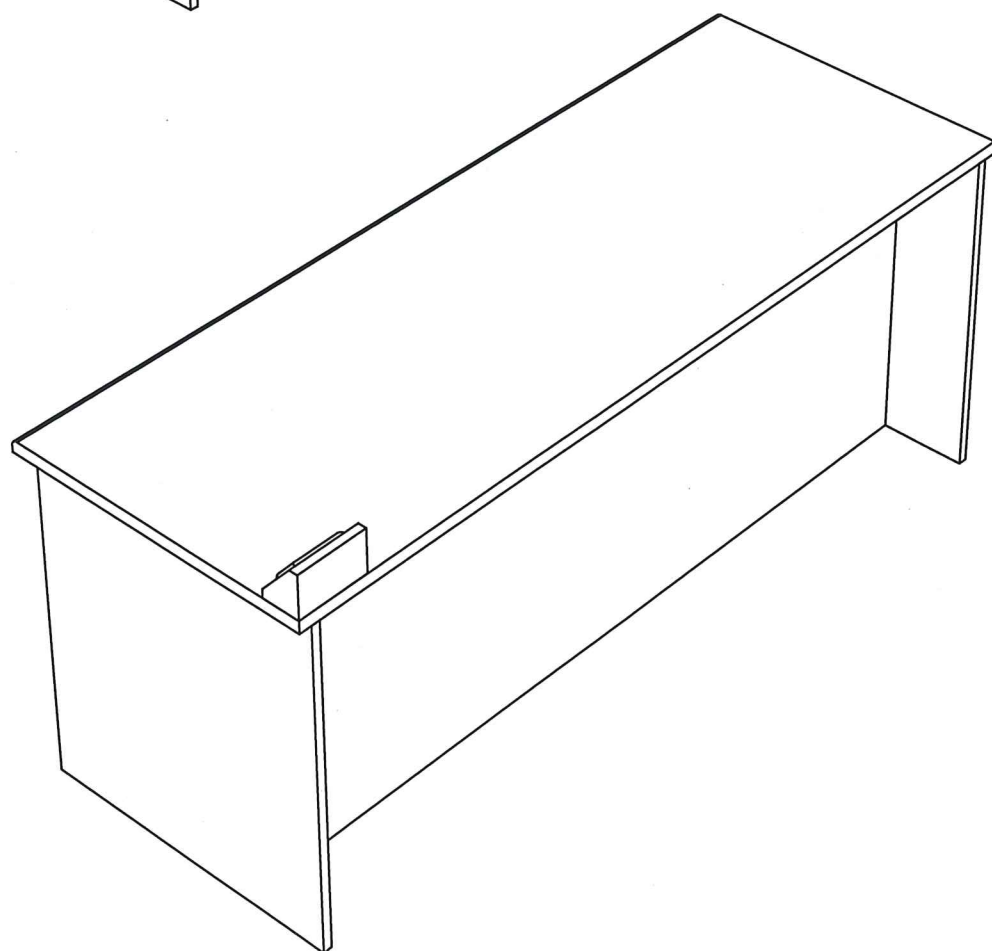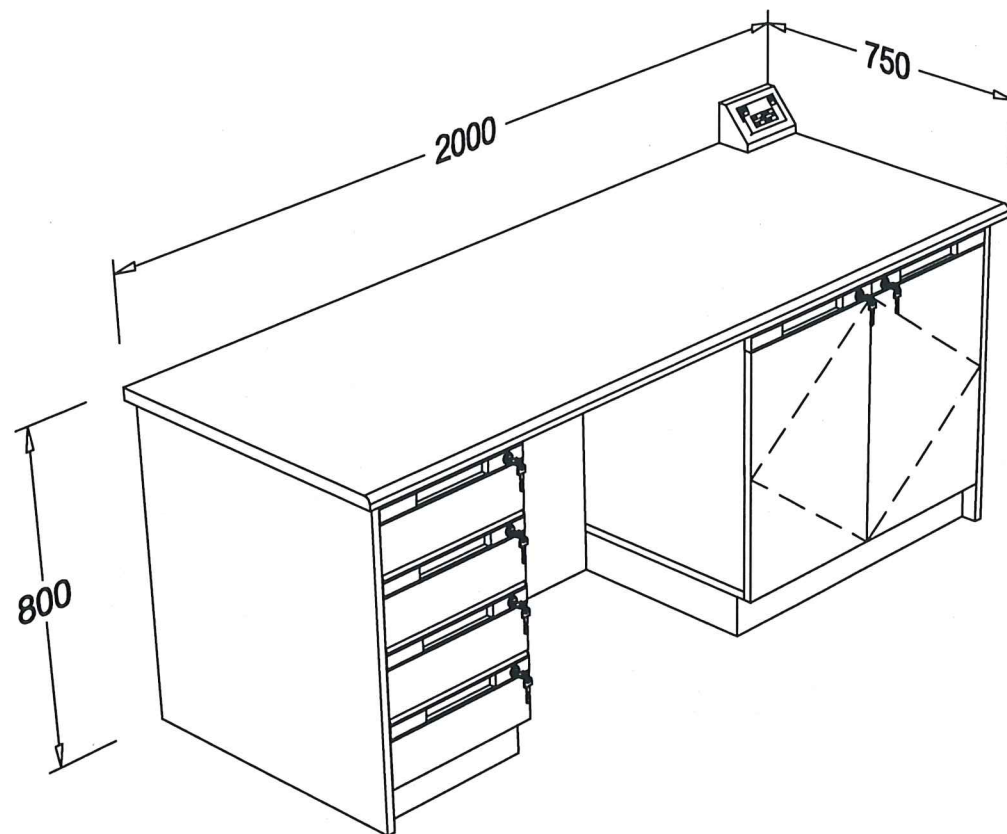


1. เบาะนั่ง ทำด้วย PU
8. การปรับสูง-ต่ำ ใช้ระบบแกนเกลียว ด้วยการหมุนที่เบาะนั่ง
6. แกนภายในเป็นโลหะเกลียวตันขนาด $\varnothing 25$ มม.
7. ปลอกบังท่อโลหะภายนอก ทำด้วยพลาสติกฉีดขึ้นรูป
5. ปลอกบังท่อโลหะภายใน ทำด้วยพลาสติกฉีดขึ้นรูป
4. แกนกลางท่อ ทำด้วยโลหะ $\varnothing 50$ มม.
3. ห่วงพักเท้า ทำด้วยโลหะ ขนาด $\varnothing 400-420$ มม.
2. ขาเหล็กกล่อ 5 แฉก ขนาด 1"x2"
9. ขาปรับชนิดบอลปรับเอียงตามพื้นห้องเกลียวนอต 10 มม. แบนพลาสติกฉีดขึ้นรูป ขนาด $\varnothing 50$ มม.

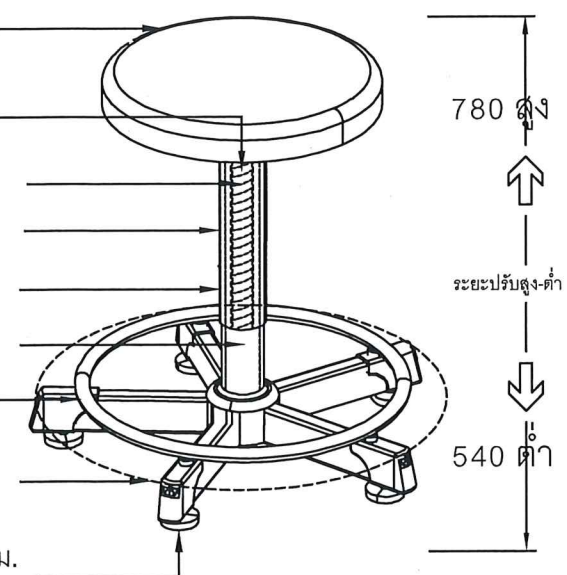


ของเดิมทำการรื้อย้าย
WB1-1

Job.
S. S.
S. S.


S. S.

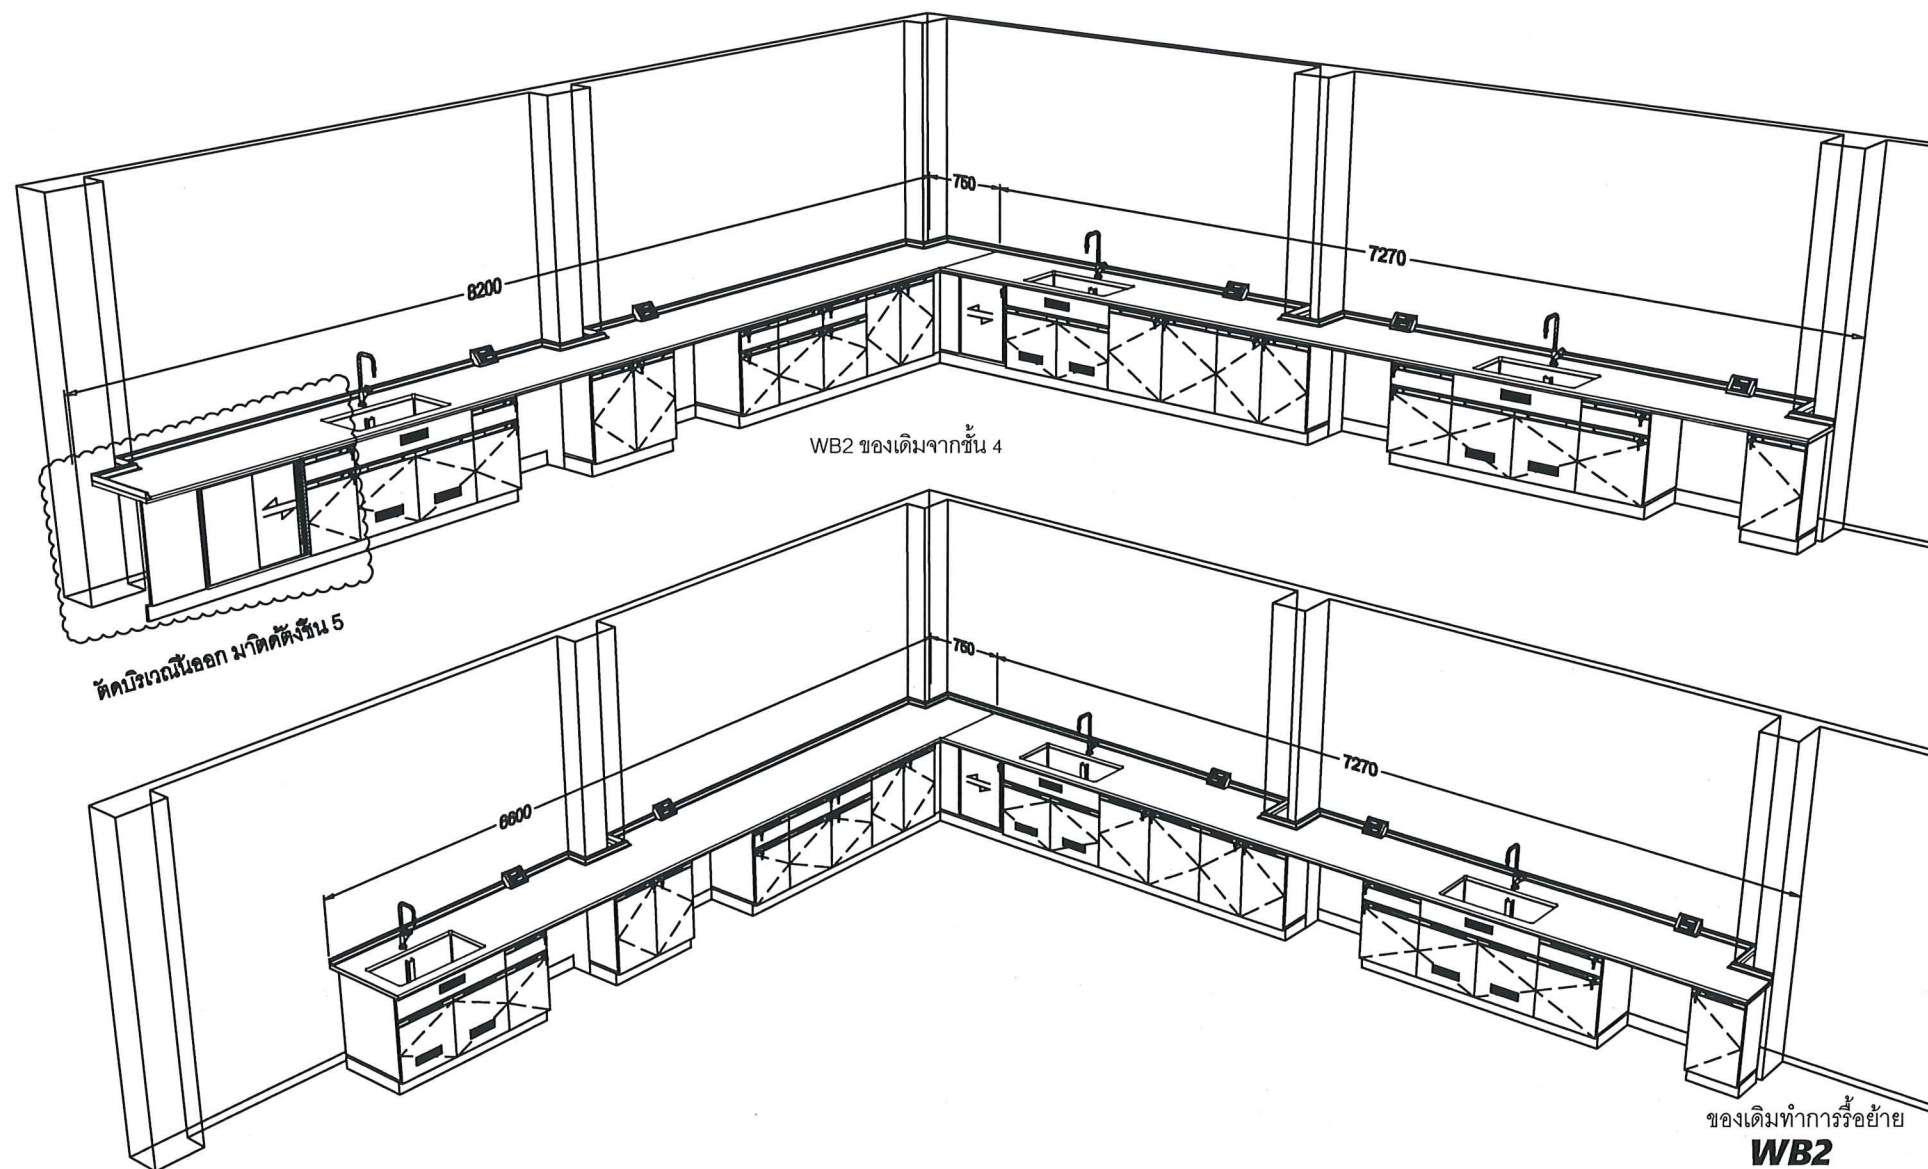

8475
 8475
 8475
 8475

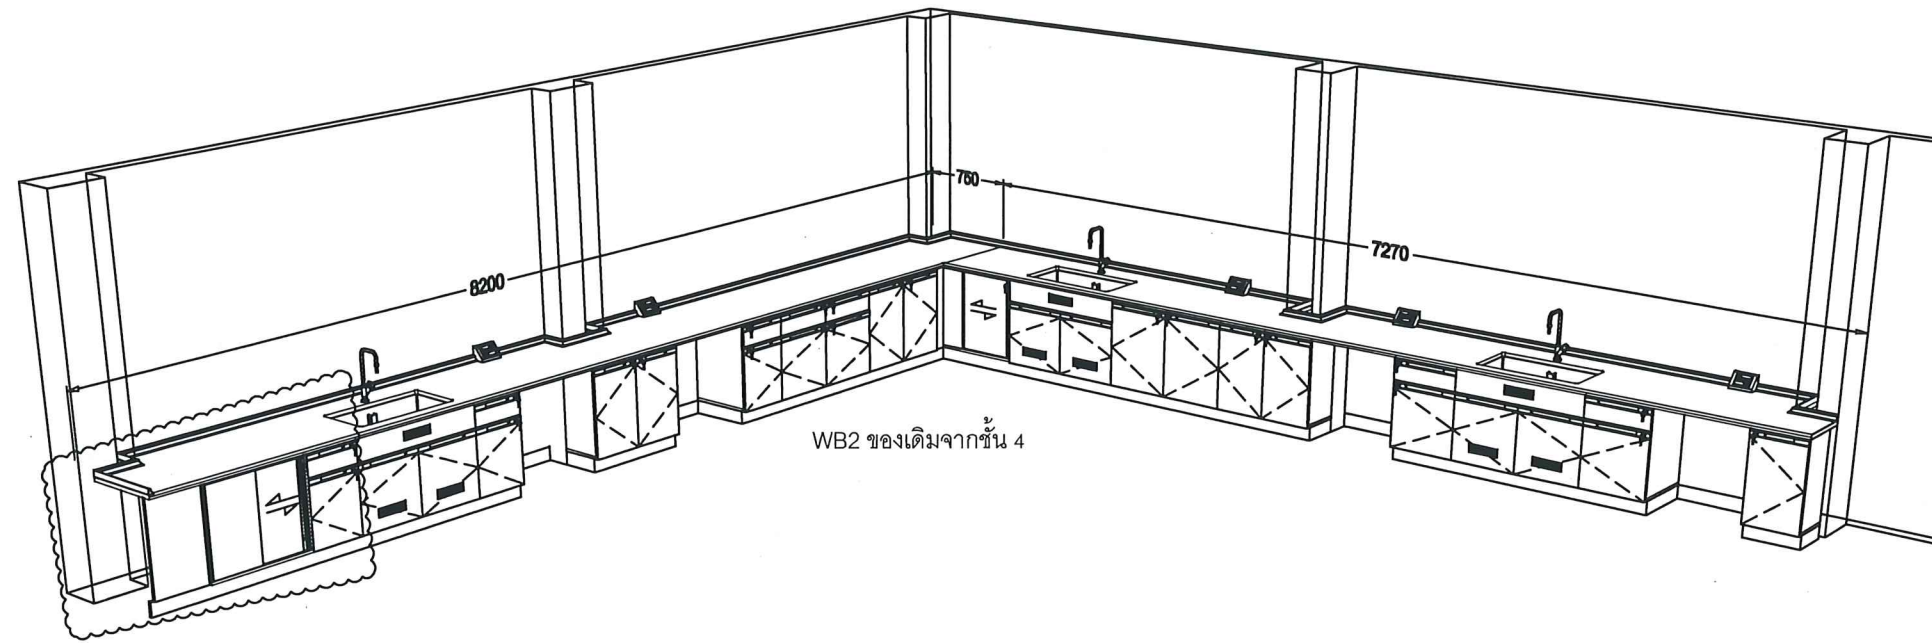

ตัดบริเวณนี้ออก มาติดตั้งชั้น 5

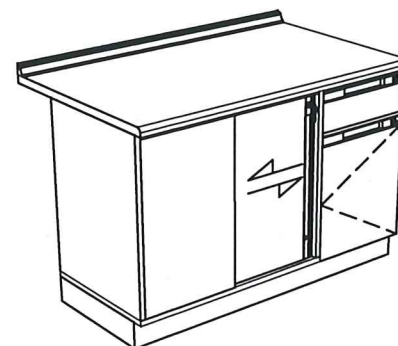

ส่วนที่เหลือจากการตัดออก

ของเดิมทำการรื้อย้าย

*หมายเหตุ


ส่วนที่เหลือจากการตัดออก

ให้ใช้รหัสว่า WB2-1

ติดตั้งตามแปลน ชั้น 5



WB2-1

Handwritten signatures and initials in blue ink.

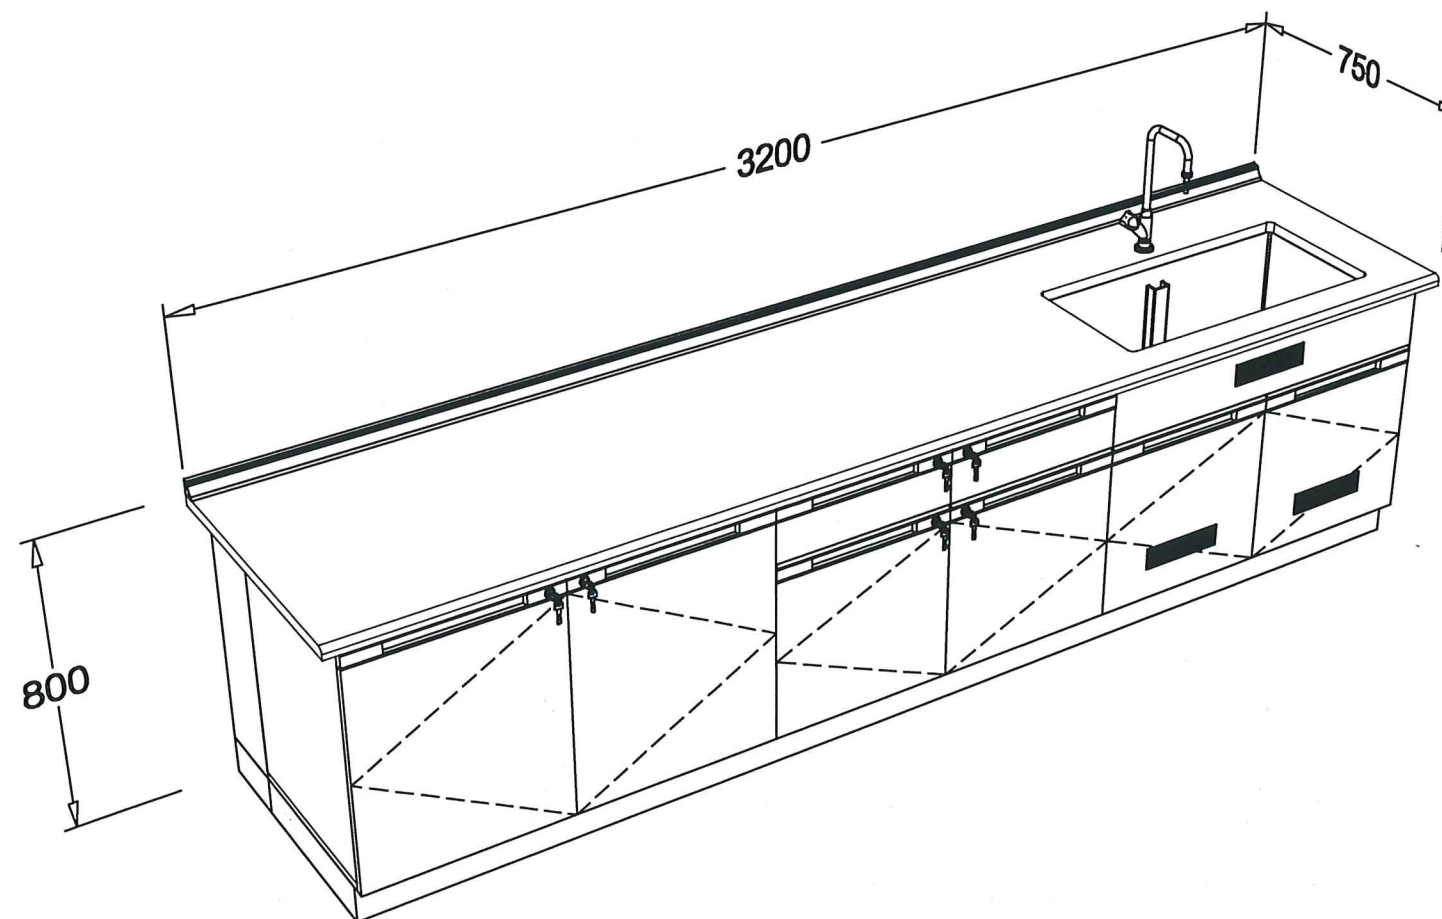

ของเดิมทำการรื้อย้าย
WB3

Signature: *[Handwritten Signature]*
Date: 1-12-2565

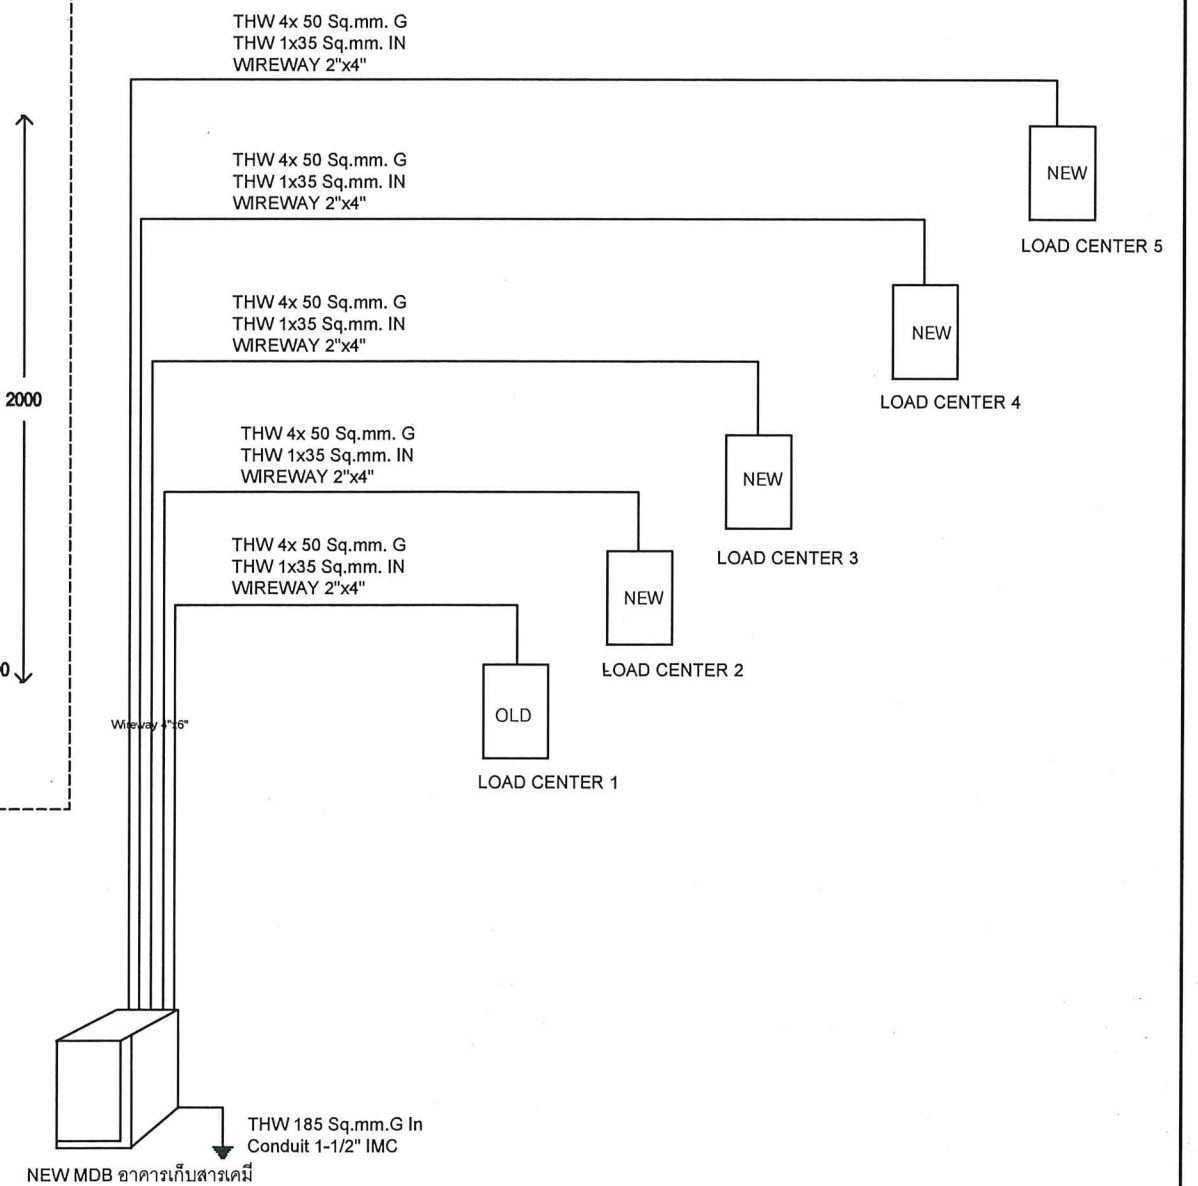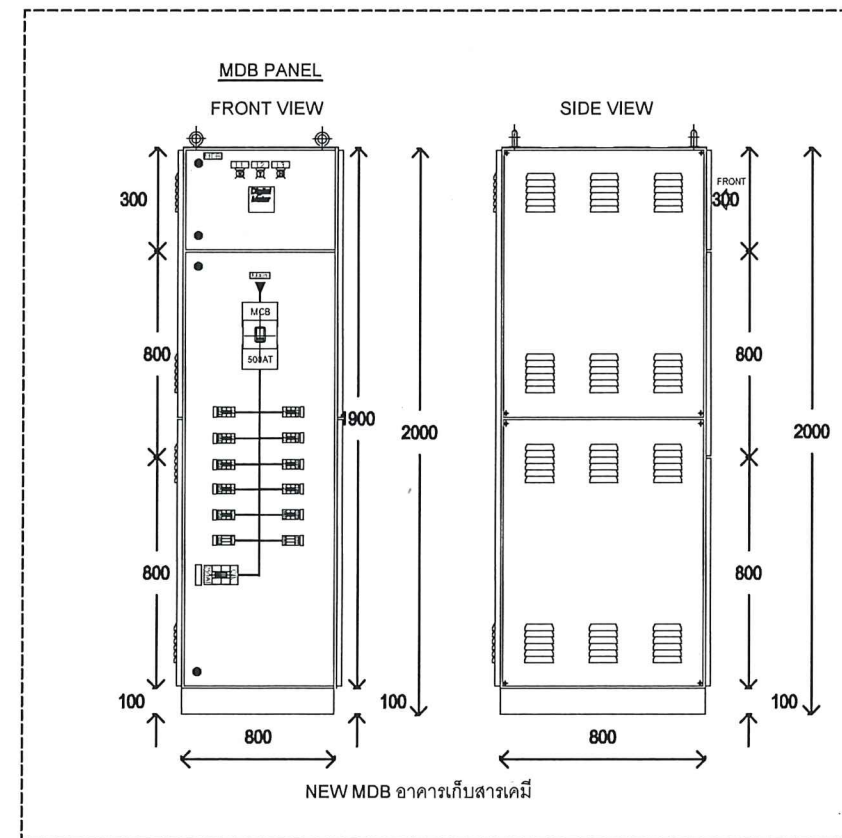

8443
Dr. Smith S.
S.

PANEL NO. LC-2 BRANCH CKT. CB. 6 KA A[IC] AT 240/415 VAC V LOCATION SHARP ROOM FLOOR-2 MAX.CKT 42 MOUNTING WALL MOUNTED BUS RATING - DRAWING NO. -

DESCRIPTION	WIRE (mm) ²		BREAKER			LOAD [VA]			CKT. NO.			CKT. NO.	LOAD [VA]			BREAKER			WIRE (mm) ²		DESCRIPTION
	SIZE	TYPE	POLE	AT	AF	A	B	C					A	B	C	POLE	AT	AF	SIZE	TYPE	
CC-1	4	THW	1	20	20	2,000			1			2	2,000			1	20	20	4	THW	CC-2
CC-3	4	THW	1	20	20		2,000		3			4		2,000		1	20	20	4	THW	CC-4
CC-5	4	THW	1	20	20			2,000	5			6			2,000	1	20	20	4	THW	CC-6
CC-7	4	THW	1	20	20	2,000			7			8	2,000			1	20	20	4	THW	CC-8
CC-9	4	THW	1	20	20		2,000		9			10		2,000		1	20	20	4	THW	CC-10
CC-11	4	THW	1	20	20			2,000	11			12			2,000	1	20	20	4	THW	CC-12
CC-13	4	THW	1	20	20	2,000			13			14	2,000			1	20	20	4	THW	CC-14
CC-15	4	THW	1	20	20		2,000		15			16		2,000		1	20	20	4	THW	CC-16
CC-17	4	THW	1	20	20			2,000	17			18			2,000	1	20	20	4	THW	CC-18
CC-19	4	THW	1	20	20	2,000			19			20	2,000			1	20	20	4	THW	CC-20
CC-21	4	THW	1	20	20		2,000		21			22		2,000		1	20	20	4	THW	CC-22
CC-23	4	THW	1	20	20			2,000	23			24			2,000	1	20	20	4	THW	CC-24
									25			26									
									27			28									
									29			30									
									31			32									
									33			34									
									35			36									
									37			38									
									39			40									
									41			42									
						8,000	8,000	8,000	A		B	C	8,000	8,000	8,000						
									16,000		16,000										
									48,000												
									TOTALS LOAD [VA]												

BUS A 72.72 A. MAIN [BREAKER] 100 A. FEEDER SIZE THW 4x 50 Sq.mm, G THW 1x35 Sq.mm.
BUS B 72.72 A. LOCATION [TOP,BOTTOM] TOP CONDUIT SIZE WIREWAY 2"x4"
BUS C 72.72 A. 100 A. AT 100 A. AF 15 KA [IC] 400-415Vac V DATE 1/12/2565

PANEL NO. LC-3 BRANCH CKT. CB. 6 KA A[IC] AT 240/415 VAC V LOCATION SHARP ROOM FLOOR-3 MAX.CKT 42 MOUNTING WALL MOUNTED BUS RATING - DRAWING NO. -

DESCRIPTION	WIRE (mm) ²		BREAKER			LOAD [VA]			CKT. NO.			CKT. NO.	LOAD [VA]			BREAKER			WIRE (mm) ²		DESCRIPTION
	SIZE	TYPE	POLE	AT	AF	A	B	C					A	B	C	POLE	AT	AF	SIZE	TYPE	
CC-1	4	THW	1	20	20	2,000			1			2	2,000			1	20	20	4	THW	CC-2
CC-3	4	THW	1	20	20		2,000		3			4		2,000		1	20	20	4	THW	CC-4
CC-5	4	THW	1	20	20			2,000	5			6			2,000	1	20	20	4	THW	CC-6
CC-7	4	THW	1	20	20	2,000			7			8	2,000			1	20	20	4	THW	CC-8
CC-9	4	THW	1	20	20		2,000		9			10		2,000		1	20	20	4	THW	CC-10
CC-11	4	THW	1	20	20			2,000	11			12			2,000	1	20	20	4	THW	CC-12
CC-13	4	THW	1	20	20	2,000			13			14	2,000			1	20	20	4	THW	CC-14
CC-15	4	THW	1	20	20		2,000		15			16		2,000		1	20	20	4	THW	CC-16
CC-17	4	THW	1	20	20			2,000	17			18			2,000	1	20	20	4	THW	CC-18
CC-19	4	THW	1	20	20	2,000			19			20	2,000			1	20	20	4	THW	CC-20
CC-21	4	THW	1	20	20		2,000		21			22		2,000		1	20	20	4	THW	CC-22
CC-23	4	THW	1	20	20			2,000	23			24			2,000	1	20	20	4	THW	CC-24
									25			26									
									27			28									
									29			30									
									31			32									
									33			34									
									35			36									
									37			38									
									39			40									
									41			42									
						8,000	8,000	8,000	A		B	C	8,000	8,000	8,000						
									16,000		16,000										
									48,000												
									TOTALS LOAD [VA]												

BUS A 72.72 A. MAIN [BREAKER] 100 A. FEEDER SIZE THW 4x 50 Sq.mm, G THW 1x35 Sq.mm.
BUS B 72.72 A. LOCATION [TOP,BOTTOM] TOP CONDUIT SIZE WIREWAY 2"x4"
BUS C 72.72 A. 100 A. AT 100 A. AF 15 KA [IC] 400-415Vac V DATE 1/12/2565

PANEL NO. LC-4 BRANCH CKT. CB. 6 KA A[IC] AT 240/415 VAC V LOCATION SHARP ROOM FLOOR-4 MAX.CKT 42 MOUNTING WALL MOUNTED BUS RATING - DRAWING NO. -

DESCRIPTION	WIRE (mm) ²		BREAKER			LOAD [VA]			CKT. NO.			CKT. NO.	LOAD [VA]			BREAKER			WIRE (mm) ²		DESCRIPTION
	SIZE	TYPE	POLE	AT	AF	A	B	C					A	B	C	POLE	AT	AF	SIZE	TYPE	
CC-1	4	THW	1	20	20	2,000			1			2	2,000			1	20	20	4	THW	CC-2
CC-3	4	THW	1	20	20		2,000		3			4		2,000		1	20	20	4	THW	CC-4
CC-5	4	THW	1	20	20			2,000	5			6			2,000	1	20	20	4	THW	CC-6
CC-7	4	THW	1	20	20	2,000			7			8	2,000			1	20	20	4	THW	CC-8
CC-9	4	THW	1	20	20		2,000		9			10		2,000		1	20	20	4	THW	CC-10
CC-11	4	THW	1	20	20			2,000	11			12			2,000	1	20	20	4	THW	CC-12
CC-13	4	THW	1	20	20	2,000			13			14	2,000			1	20	20	4	THW	CC-14
CC-15	4	THW	1	20	20		2,000		15			16		2,000		1	20	20	4	THW	CC-16
CC-17	4	THW	1	20	20			2,000	17			18			2,000	1	20	20	4	THW	CC-18
CC-19	4	THW	1	20	20	2,000			19			20	2,000			1	20	20	4	THW	CC-20
CC-21	4	THW	1	20	20		2,000		21			22		2,000		1	20	20	4	THW	CC-22
CC-23	4	THW	1	20	20			2,000	23			24			2,000	1	20	20	4	THW	CC-24
									25			26									
									27			28									
									29			30									
									31			32									
									33			34									
									35			36									
									37			38									
									39			40									
									41			42									
						8,000	8,000	8,000	A		B	C	8,000	8,000	8,000						
									16,000		16,000										
									48,000												
									TOTALS LOAD [VA]												

BUS A 72.72 A. MAIN [BREAKER] 100 A. FEEDER SIZE THW 4x 50 Sq.mm, G THW 1x35 Sq.mm.
BUS B 72.72 A. LOCATION [TOP,BOTTOM] TOP CONDUIT SIZE WIREWAY 2"x4"
BUS C 72.72 A. 100 A. AT 100 A. AF 15 KA [IC] 400-415Vac V DATE 1/12/2565

PANEL NO. LC-5 BRANCH CKT. CB. 6 KA A[IC] AT 240/415 VAC V LOCATION SHARP ROOM FLOOR-5 MAX.CKT 42 MOUNTING WALL MOUNTED BUS RATING - DRAWING NO. -

DESCRIPTION	WIRE (mm) ²		BREAKER			LOAD [VA]			CKT. NO.			CKT. NO.	LOAD [VA]			BREAKER			WIRE (mm) ²		DESCRIPTION
	SIZE	TYPE	POLE	AT	AF	A	B	C					A	B	C	POLE	AT	AF	SIZE	TYPE	
CC-1	4	THW	1	20	20	2,000			1			2	2,000			1	20	20	4	THW	CC-2
CC-3	4	THW	1	20	20		2,000		3			4		2,000		1	20	20	4	THW	CC-4
CC-5	4	THW	1	20	20			2,000	5			6			2,000	1	20	20	4	THW	CC-6
CC-7	4	THW	1	20	20	2,000			7			8	2,000			1	20	20	4	THW	CC-8
CC-9	4	THW	1	20	20		2,000		9			10		2,000		1	20	20	4	THW	CC-10
CC-11	4	THW	1	20	20			2,000	11			12			2,000	1	20	20	4	THW	CC-12
CC-13	4	THW	1	20	20	2,000			13			14	2,000			1	20	20	4	THW	CC-14
CC-15	4	THW	1	20	20		2,000		15			16		2,000		1	20	20	4	THW	CC-16
CC-17	4	THW	1	20	20			2,000	17			18			2,000	1	20	20	4	THW	CC-18
CC-19	4	THW	1	20	20	2,000			19			20	2,000			1	20	20	4	THW	CC-20
CC-21	4	THW	1																		