

 
ก่อสร้างศูนย์การเรียนรู้การบำบัดน้ำเสียจากสารเคมี
มหาวิทยาลัยเทคโนโลยีพระจอมเกล้าพระนครเหนือ

LOCATION : 1518 ถนน ประชาราษฎร์ 1 แขวงวงศ์สว่าง เขตบางซื่อ กรุงเทพมหานคร 10800

Q1/ 2/10/67
8/10/67
ftr skh


NO.	DWG.NO.	DRAWING TITLE	REMARK
		GENERAL – แบบทั่วไป และ ระบบบำบัดน้ำเสียปัจจุบัน	
01.	GR-00	สารบัญแบบ ส่วนที่ 1	
02.	GR-01	สารบัญแบบ ส่วนที่ 2	
03.	GR-02	ABBREVIATIONS AND SYMBOLS	
04.	GR-03	SCHEMATIC FLOW DIAGRAM FOR WASTEWATER TREATMENT PLANT (ปัจจุบัน)	
05.	GR-04	ผังแบบระบายน้ำทิ้งจากระบบบำบัดน้ำเสียปัจจุบัน	
06.	GR-05	แปลนด้านล่างบน , ด้านล่างบ่อน้ำเสีย คสล สำหรับห้องน้ำ อาคาร 71 (ปัจจุบัน) และ SECTION 1 – 1	
07.	GR-06	แปลนถังบำบัดน้ำเสียสำเร็จรูปสำหรับห้องน้ำ , แปลนถังบำบัดน้ำเสียสำเร็จรูปสำหรับห้องปฏิบัติการ (ปัจจุบัน) อาคาร 72 และ SECTION 2 – 2 , 3 – 3	
08.	GR-07	แปลนถังบำบัดน้ำเสียสำเร็จรูปสำหรับห้องน้ำ , แปลนถังบำบัดน้ำเสียสำเร็จรูปสำหรับห้องปฏิบัติการอาคาร 75 (ปัจจุบัน) และ SECTION 4 – 4 , 5 – 5	
09.	GR-08	แปลนด้านบนบ่อน้ำเสีย คสล สำหรับห้องน้ำ อาคาร 78 ZONE A NO. 1 , 2 (ปัจจุบัน)	
10.	GR-09	แปลนถังบำบัดน้ำเสีย คสล สำหรับห้องน้ำ อาคาร 78 ZONE B (ปัจจุบัน) และ SECTION 6 – 6	
11.	GR-10	แปลนบ่อน้ำเสีย คสล สำหรับห้องปฏิบัติการอาคาร 78 (ปัจจุบัน) , แปลนถังบำบัดน้ำเสียสำเร็จรูปสำหรับห้องน้ำ ชั้น 1 อาคาร 78 ZONE B (ปัจจุบัน) และ SECTION 7 – 7 , 8 – 8	

NO.	DWG.NO.	DRAWING TITLE	REMARK
		SANITARY – แบบติดตั้งระบบบำบัดน้ำเสีย ศูนย์การเรียนรู้การบำบัดน้ำเสียจากสารเคมี	
12.	SN-00-01	สารบัญแบบ (ส่วนที่ 1)	
13.	SN-00-02	สารบัญแบบ (ส่วนที่ 2)	
14.	SN-01	ABBREVIATIONS AND SYMBOLS	
15.	SN-02-01	SCHEMATIC FLOW DIAGRAM FOR WASTEWATER TREATMENT PLANT	
16.	SN-02-02	ผังระบบผลิตน้ำ REUSE	
17.	SN-03	HYDRAULIC PROFILE FOR WASTEWATER TREATMENT PLANT	
18.	SN-04	PROCESS CONTROL DIAGRAM FOR WASTEWATER TREATMENT PLANT	
19.	SN-05	PROCRSS AND CONTROL DIAGRAM (ส่วนที่ 1)	
20.	SN-06	PROCRSS AND CONTROL DIAGRAM (ส่วนที่ 2)	
21.	SN-07	EQUIPMENT LIST AND FUNCTION CONTROL FOR WASTEWATER SUMP NO.1, 2 , 3 , 4	
22.	SN-08	EQUIPMENT LIST AND FUNCTION CONTROL FOR CONTROL PANEL WWTP NO.1 , 2 AND pH ADJUST SYSTEM AND REUSE WATER SYSTEM	
23.	SN-09	ผังแนวท่อรวบรวมน้ำจากระบบบำบัดน้ำเสีย แห่งใหม่	
24.	SN-10	TYPICAL PIPE SUPPORT "1" , "2" , "3"	
25.	SN-11	TYPICAL PIPE SUPPORT "4" , "5" , "6"	
26.	SN-12	แปลนถังบำบัดน้ำเสียสำเร็จรูปสำหรับห้องน้ำ , แปลนถังบำบัดน้ำเสียสำเร็จรูปสำหรับห้องปฏิบัติการ (ปรับปรุงใหม่) อาคาร 72 และ SECTION 1 – 1 , 2 – 2	
27.	SN-13	แปลนด้านบน , ด้านล่างบ่อสูบน้ำเสีย 1 บริเวณอาคาร 72 และ SECTION 3 – 3	
28.	SN-14	รูป 3 มิติ บ่อสูบน้ำเสีย NO.1 บริเวณอาคาร 72	
29.	SN-15	แปลนถังบำบัดน้ำเสียสำเร็จรูปสำหรับห้องน้ำ , แปลนถังบำบัดน้ำเสียสำเร็จรูปสำหรับห้องปฏิบัติการอาคาร 75 (ปรับปรุงใหม่) และ SECTION 4 – 4 , 5 – 5	
30.	SN-16	แปลนด้านล่างบนบ่อน้ำเสีย คสล สำหรับห้องน้ำ อาคาร 78 ZONE A NO. 1 , 2 (ปรับปรุงใหม่)	
31.	SN-17	แปลนด้านบน , ด้านล่างบ่อสูบน้ำเสีย 2 บริเวณอาคาร 75 และ SECTION A – A	
32.	SN-18	รูป 3 มิติ บ่อสูบน้ำเสีย NO.2 บริเวณอาคาร 75	
33.	SN-19	แปลนด้านล่างบน , ด้านล่างบ่อน้ำเสีย คสล สำหรับห้องน้ำห้องปฏิบัติการ อาคาร 71 (ปรับปรุงใหม่) และ SECTION A – A , B – B	
34.	SN-20	แปลนบ่อน้ำเสีย คสล สำหรับห้องปฏิบัติการ อาคาร 78 (ปรับปรุงใหม่) และ SECTION 7 – 7 (บ่อสูบน้ำเสีย 4)	
35.	SN-21	แปลนถังบำบัดน้ำเสียสำเร็จรูปสำหรับห้องน้ำ ชั้น 1 อาคาร 78 ZONE B (ปรับปรุงใหม่) SECTION 8 – 8	
36.	SN-22	แปลนด้านบน ด้านล่างบ่อเกรอะ และ บ่อปรับอัตราการไหล (ปรับปรุงจากถังบำบัดน้ำเสีย คสล สำหรับห้องน้ำ อาคาร 78 ZONE B) และ SECTION A – A	
37.	SN-23-01	แปลนผังบริเวณแสดงตำแหน่งบ่อน้ำเสีย ศูนย์การเรียนรู้การบำบัดน้ำเสียจากสารเคมี แบบ ANAEROBIC FILTER & FIXED FILM AERATION TANK	
38.	SN-23-01	แบบขยายระบบผลิตน้ำ REUSE	
39.	SN-24	แปลนด้านบนบ่อน้ำเสีย ศูนย์การเรียนรู้การบำบัดน้ำเสียจากสารเคมี แบบ ANAEROBIC FILTER & FIXED FILM AERATION TANK	
40.	SN-25	แปลนด้านล่างบ่อน้ำเสีย ศูนย์การเรียนรู้การบำบัดน้ำเสียจากสารเคมี แบบ ANAEROBIC FILTER & FIXED FILM AERATION TANK	
41.	SN-26	SECTION A – A	
42.	SN-27	SECTION B – B , C – C	
43.	SN-28	SECTION D – D , E – E	
44.	SN-29	แบบขยาย FEED WELL และ แบบขยายการติดตั้ง WEIR และ BAFFLE	
45.	SN-30	แปลนแสดงโครงสร้างคานและเสาเข็มสำหรับบ่อบำบัดกลางพลาสติก และ SECTION A – A	
46.	SN-31	แปลนแบบขยายการติดตั้งถังปรับค่าพีเอช	
47.	SN-32	แบบขยายการติดตั้งถังจ่ายสารเคมี	
48.	SN-33	แปลนชุดท่อจ่ายอากาศในบ่อ FIXED FILM AERATION TANK , EFFLUENT TANK & EXCESS SLUDGE TANK	
49.	SN-34	PIPE SUPPORT TYPE 1 , 2	
50.	SN-35	แบบแสดงตำแหน่งติดตั้งเครื่องจ่ายอากาศแบบ SILENT AIR BLOWER	
51.	SN-36	รูป 3 มิติ ศูนย์การเรียนรู้การบำบัดน้ำเสียจากสารเคมี รูปที่ 1 , 2 , 3	
52.	SN-37	รูป 3 มิติ ศูนย์การเรียนรู้การบำบัดน้ำเสียจากสารเคมี รูปที่ 4 , 5 , 6	
53.	SN-38	ผังกระบวนการปรับพีเอช น้ำเสียจากห้องปฏิบัติ อาคาร 71	
54.	SN-39	แบบแปลนระบบปรับพีเอชน้ำเสียจากห้องปฏิบัติการ อาคาร 71	
55.	SN-40	แบบขยายระบบผลิตน้ำ REUSE	
56.	SN-41	รูปตัดระบบผลิตน้ำ REUSE	



หมายเหตุ : ① อาจมีข้อผิดพลาดอันเกิดจากระบบจัดพิมพ์ ดังนั้น
 (ห้ามใช้เครื่องมือวัดในแบบ ให้ดูจากตัวเลขในแบบเป็นตัวกำหนดเท่านั้น)

OWNER :		
		
PROJECT :		
ก่อสร้างศูนย์การเรียนรู้การบำบัดน้ำเสียจากสารเคมี		
LOCATION :		
คณะวิทยาศาสตร์และเทคโนโลยี มหาวิทยาลัยเทคโนโลยีพระจอมเกล้าธนบุรี 1518 ถนน ปะชะยาภิรมย์ 1 แขวงจตุจักร เขตปทุมธานี กรุงเทพมหานคร 10600		
		
STRUCTURE ENGINEER :		
นายณรงค์ เจริญดี สด 6491		
ELECTRIC ENGINEER :		
นายธนวุฒิ สายอุดม สด 4228		
SANITARY ENGINEER :		
นาย วิชาญ วัฒนา สด 68		
MECHANICAL ENGINEER :		
ผู้ตรวจร่าง		
ผู้ควบคุมงานก่อสร้าง บ่อส่ง สด 6491		
DRAFT MAN :		
นายอภิชาติพงษ์ วัฒนชัย		
DRAWING TITLE :		
สารบัญแบบ ส่วนที่ 1		
CORRECT :		
NO.	DATE	PARTICULAR
△	-	-
△		
△		
CHECK BY :	PAGE : GR-00	
SCALE :	TOTAL :	
DATE :		

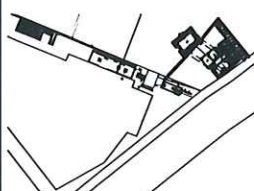NO.	DWG.NO.	DRAWING TITLE	REMARK
		DRAINAGE AND FENCE – แบบระบบระบายน้ำฝน , รั้ว และ ถนน ศูนย์การเรียนรู้อาคารบำบัดน้ำเสียจากสารเคมี	
57.	DF-00	สารบัญแบบ	
58.	DF-01	ABBREVIATIONS AND SYMBOLS	
59.	DF-02	แปลนแนวรั้วและแนวท่อระบายน้ำฝนบริเวณศูนย์การเรียนรู้อาคารบำบัดน้ำเสียจากสารเคมี	
60.	DF-03	ตารางค่าระดับท่อระบายน้ำฝน	
61.	DF-04	HYDRAULIC PROFILE ท่อระบายน้ำ LINE MH-A1 TO คลองบางเขนใหม่ , LINE MH-B1 TO MH-B5	
62.	DF-05	ข้อกำหนดสำหรับอาคารก่อสร้าง	
63.	DF-06	แบบขยายรั้วแบบที่ 1 (รั้วอิฐบล็อก)	
64.	DF-07	แบบขยายรั้วแบบที่ 2 (รั้ว CHAIN LINK)	
65.	DF-08	แบบขยายบ่อพักและฝาดระแนง และ แบบมาตรฐานการก่อสร้างบ่อพักน้ำฝน	
66.	DF-09	แบบขยายพื้นที่คอนกรีตภายในโครงการ	
67.	DF-10	แบบแสดงขยายและรอยต่อต่างๆของงานถนน	

NO.	DWG.NO.	DRAWING TITLE	REMARK
		ARCHITECTURE – แบบสถาปัตยกรรม ศูนย์การเรียนรู้อาคารบำบัดน้ำเสียจากสารเคมี	
68.	AT-00	สารบัญแบบ	
69.	AT-01	แปลนผังบริเวณแสดงตำแหน่งอาคารสำหรับติดตั้งเครื่องจ่ายอากาศและระบบจ่ายเคมี ศูนย์การเรียนรู้อาคารบำบัดน้ำเสียจากสารเคมี	
70.	AT-02	รูป 3 มิติ ศูนย์การเรียนรู้อาคารบำบัดน้ำเสียจากสารเคมี รูปที่ 1 , 2 , 3	
71.	AT-03	รูป 3 มิติ ศูนย์การเรียนรู้อาคารบำบัดน้ำเสียจากสารเคมี รูปที่ 4 , 5 , 6	
72.	AT-04	แปลนหลังคา อาคารสำหรับติดตั้งเครื่องจ่ายอากาศและระบบจ่ายเคมี ศูนย์การเรียนรู้อาคารบำบัดน้ำเสียจากสารเคมี	
73.	AT-05	แปลนชั้น 1 อาคารสำหรับติดตั้งเครื่องจ่ายอากาศและระบบจ่ายเคมี ศูนย์การเรียนรู้อาคารบำบัดน้ำเสียจากสารเคมี	
74.	AT-06	แปลนชั้น 2 อาคารสำหรับติดตั้งเครื่องจ่ายอากาศและระบบจ่ายเคมี ศูนย์การเรียนรู้อาคารบำบัดน้ำเสียจากสารเคมี	
75.	AT-07	SECTION A – A	
76.	AT-08	รูปด้านที่ 1	
77.	AT-09	รูปด้านที่ 2	
78.	AT-10	รูปด้านที่ 3	
79.	AT-11	รูปด้านที่ 4	
80.	AT-12	แบบรายละเอียดวัสดุและประตู่ – หน้าต่าง ในการก่อสร้างอาคารสำหรับติดตั้งเครื่องจ่ายอากาศ และ ระบบจ่ายเคมี ศูนย์การเรียนรู้อาคารบำบัดน้ำเสียจากสารเคมี	

NO.	DWG.NO.	DRAWING TITLE	REMARK
		STRUCTURE – แบบโครงสร้าง ศูนย์การเรียนรู้อาคารบำบัดน้ำเสียจากสารเคมี	
81.	ST-00	สารบัญแบบ	
82.	ST-01	ข้อกำหนดสำหรับอาคารก่อสร้าง	
83.	ST-02	แปลนผังบริเวณแสดงตำแหน่งฐานรากบ่อบำบัดน้ำเสีย ศูนย์การเรียนรู้อาคารบำบัดน้ำเสียจากสารเคมี แบบ ANAEROBIC FILTER & FIXED FILM AERATION TANK	
84.	ST-03	แปลนฐานราก , ชั้น 1 อาคารสำหรับติดตั้งเครื่องจ่ายอากาศและระบบจ่ายเคมี ศูนย์การเรียนรู้อาคารบำบัดน้ำเสียจากสารเคมี	
85.	ST-04	แปลนชั้น 2 , หลังคา อาคารสำหรับติดตั้งเครื่องจ่ายอากาศและระบบจ่ายเคมี ศูนย์การเรียนรู้อาคารบำบัดน้ำเสียจากสารเคมี	
86.	ST-05	แบบรายละเอียดโครงสร้างเสา C.1 และพื้น S.2 , S.2 , S.3 , G.S	
87.	ST-06	แบบรายละเอียดโครงสร้างคาน B1 , B1A , B1 , B2 , B3 , B4	
88.	ST-07	แบบขยายบันไดอาคารสำหรับติดตั้งเครื่องจ่ายอากาศและระบบจ่ายเคมี ST.1 และ SECTION 1 – 1	
89.	ST-08	แปลนเสาเข็ม และ พื้นระดับ EL-1.00 บ่อบำบัดน้ำเสีย	
90.	ST-09	แปลนพื้นระดับ EL+2.50 บ่อบำบัดน้ำเสีย	
91.	ST-10	SECTION A – A	
92.	ST-11	SECTION B – B , C – C	
93.	ST-12	SECTION D – D	
94.	ST-13	SECTION E – E และ แบบรายละเอียดโครงสร้างพื้น TS.2 , TS.3	
95.	ST-14	แบบขยายบันไดระบบบำบัดน้ำเสีย ST.2 และ SECTION 1 – 1 , 2 – 2 , 3 – 3	
96.	ST-15	แบบการเสริมเหล็กบ่อสูบน้ำ 1 บริเวณอาคาร 72	
97.	ST-16	แบบการเสริมเหล็กบ่อสูบน้ำ 2 บริเวณอาคาร 75	
98.	ST-17	แปลนโครงสร้างฐานคอนกรีตสำหรับติดตั้งถังปรับค่า pH	
99.	ST-18	แบบการเสริมเหล็กเสาเข็มเจาะ	

NO.	DWG.NO.	DRAWING TITLE	REMARK
		ELECTRICAL – แบบไฟฟ้าควบคุม ศูนย์การเรียนรู้อาคารบำบัดน้ำเสียจากสารเคมี	
100.	EE-00	สารบัญแบบ	
101.	EE-01	แบบแสดงตำแหน่งตู้ไฟฟ้าควบคุมของบ่อสูบน้ำเสีย NO.1-4 และ ระบบบำบัดน้ำเสีย	
102.	EE-02	แบบการเดินท่อร้อยสายไฟฟ้าเข้าเครื่องสูบน้ำ บ่อสูบน้ำเสีย NO.1	
103.	EE-03	แบบการเดินท่อร้อยสายไฟฟ้าเข้าเครื่องสูบน้ำ บ่อสูบน้ำเสีย NO.2	
104.	EE-04	แบบการเดินท่อร้อยสายไฟฟ้าเข้าเครื่องสูบน้ำ บ่อสูบน้ำเสีย NO.3	
105.	EE-05	แบบการเดินท่อร้อยสายไฟฟ้าเข้าเครื่องสูบน้ำ บ่อสูบน้ำเสีย NO.4	
106.	EE-06	แบบการเดินท่อร้อยสายไฟฟ้าเมนเข้าระบบบำบัดน้ำเสียรวม	
107.	EE-07	แปลนขยายตำแหน่งระบบไฟฟ้าแสงสว่างระบบบำบัดน้ำเสีย ศูนย์การเรียนรู้อาคารบำบัดน้ำเสียจากสารเคมี แบบ ANAEROBIC FILTER & FIXED FILM AERATION TANK	
108.	EE-08	รูปแสดงตัวอย่างไฟส่องสว่างสำหรับติดตั้งบริเวณถนนระบบบำบัดน้ำเสีย	
109.	EE-09	แบบแสดงตำแหน่งไฟส่องสว่างบริเวณระบบบำบัดน้ำเสีย ศูนย์การเรียนรู้อาคารบำบัดน้ำเสียจากสารเคมี	
110.	EE-10	แบบแสดงตำแหน่งไฟส่องสว่างบริเวณชั้น 1 อาคารสำหรับติดตั้งเครื่องจ่ายอากาศและระบบจ่ายเคมี ศูนย์การเรียนรู้อาคารบำบัดน้ำเสียจากสารเคมี	
111.	EE-11	แบบแสดงตำแหน่งไฟส่องสว่างบริเวณชั้น 2 อาคารสำหรับติดตั้งเครื่องจ่ายอากาศและระบบจ่ายเคมี ศูนย์การเรียนรู้อาคารบำบัดน้ำเสียจากสารเคมี	
112.	EE-12	EQUIPMENT LIST AND FUNCTION CONTROL FOR WASTEWATER SUMP NO.1 , 2 , 3 , 4	
113.	EE-13	CONTROL PANEL FOR SUMP NO.1 , 2 , 3 , 4	
114.	EE-14	EQUIPMENT LIST AND FUNCTION CONTROL FOR WWTP NO.1 , 2 , pH ADJUST SYSTEM AND REUSE WATER SYSTEM	
115.	EE-15	SINGLE LINE DIAGRAM FOR CONTROL PANEL WWTP NO.1	
116.	EE-16	SINGLE LINE DIAGRAM FOR CONTROL PANEL WWTP NO.2	
117.	EE-17	SINGLE LINE DIAGRAM FOR CONTROL PANEL WWTP pH ADJUST SYSTEM (อาคาร 71)	
118.	EE-18	SINGLE LINE DIAGRAM FOR CONTROL PANEL REUSE WATER SYSTEM	

หมายเหตุ : ① อาจมีข้อผิดพลาดอันเกิดจากระบบจัดพิมพ์อัตโนมัติ
(ห้ามใช้เครื่องมือวัดในแบบ ให้ดูจากตัวเลขในแบบเป็นตัวกำหนดเท่านั้น)

OWNER :




PROJECT :

ก่อสร้างศูนย์การเรียนรู้อาคารบำบัดน้ำเสียจากสารเคมี

LOCATION :

คณะวิทยาศาสตร์ประยุกต์
มหาวิทยาลัยเทคโนโลยีพระจอมเกล้าพระนครเหนือ
1518 ถนน พระรามที่ ๖ แขวง คลองสามวา
เขต บางเขน กรุงเทพมหานคร 10600

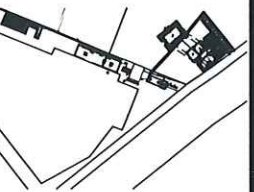

STRUCTURE ENGINEER :

นายเกรียง ใจบุญ สศ.6491

ELECTRIC ENGINEER :

นายธนวุฒิ สายอุดม สศ.ก 4228

SANITARY ENGINEER :

นาย วิภากร คັນดิธรรม สศ.68

MECHANICAL ENGINEER :

ผู้ตรวจสอบ

ผู้ควบคุมอาคาร บ่อสูบน้ำ บ่อพักน้ำ

DRAFT MAN :

นายศุภกิจ วัฒนชัย

DRAWING TITLE :

สารบัญแบบ ส่วนที่ 2

CORRECT :

NO.	DATE	PARTICULAR
△	-	-
△		
△		

CHECK BY :

PAGE :
GR-01

SCALE :

TOTAL :

DATE :

อักษรย่อ (ABBREVIATIONS)

กก. (kg)	กิโลกรัม (KILOGRAM)
กม. (km)	กิโลเมตร (KILOMETER)
คส. (RC.)	คอนกรีตเสริมเหล็ก (REINFORCED CONCRETE)
ชม. (hr)	ชั่วโมง (HOUR)
ซม. (cm)	เซนติเมตร (CENTIMETER)
ซม. ² (cm ²)	ตารางเซนติเมตร (SQUARE CENTIMETER)
ซม. ³ (cm ³)	ลูกบาศก์เซนติเมตร (CUBIC CENTIMETER)
น.น. (W)	น้ำหนัก (WEIGHT)
ม. (m)	เมตร (METER)
ม. ² (m ²)	ตารางเมตร (SQUARE METER)
ม. ³ (m ³)	ลูกบาศก์เมตร (CUBIC METER)
มม. (mm)	มิลลิเมตร (MILLIMETER)
มอก. (TIS.)	มาตรฐานผลิตภัณฑ์อุตสาหกรรม (THAI INDUSTRIAL STANDARD)
AB.	เครื่องเป่าอากาศ (AIR BLOWER)
AFF.	AFTER FINISHED FLOOR
BOP.	BOTTOM OF PIPE
CI	เหล็กหล่อ (CAST IRON)
C/C	CENTER TO CENTER
ϕ	เส้นผ่านศูนย์กลาง (CENTERLINE)
ø	เส้นผ่านศูนย์กลาง (DIAMETER)
DB (ϕ)	เหล็กข้ออ้อย (DEFORM BAR)
EL.	ระดับ (ELEVATION)
GL.	ระดับดิน (GROUND LEVEL)
GS	เหล็กอาบสังกะสี (GALVANIZED STEEL)
HDPE	โพลีเอทิลีนความหนาแน่นสูง (HIGH DENSITY POLYETHYLENE)
H.WL	ระดับน้ำสูง (HIGH WATER LEVEL)
INV.EL	INVERT ELEVATION
LS	FLOAT LEVEL SWITCH
L.WL	ระดับน้ำต่ำ (LOW WATER LEVEL)
MAX.	เป็นอย่างมาก (MAXIMUM)
MIN.	อย่างน้อย (MINIMUM)
MH	บ่อตรวจระบาย (MANHOLE)
NTS.	NOT TO SCALE
OD.	OUTSIDE DIAMETER
P	PUMP
PVC	โพลีไวนิลคลอไรด์ (POLYVINYL CHLORIDE)
PG	PRESSURE GAUGE
R	รัศมี (RADIUS)
RB (ϕ)	เหล็กเส้นกลม (ROUND BAR)
S.P.C.T.	STANDARD PROCTOR COMPACTION TEST
SUS	STAINLESS STEEL
THK.	THICKNESS
TYP	TYPICAL
WL.	ระดับน้ำ (WATER LEVEL)
W/	WITH
W/O	WITH OUT

เครื่องหมายระบบท่อ (PIPING SYMBOLS)

เครื่องหมาย		รายละเอียด
ระบบ FLANGE	ระบบ SCREWED	
		ข้อต่อตรง (JOINT)
		ข้องอ - 90° (ELBOW-90°)
		ข้องอ - 45° (ELBOW-45°)
		ข้องอ - หายขึ้น (ELBOW-TURNED UP)
		ข้องอ - คว่ำลง (ELBOW-TURNED DOWN)
		ข้องอ - รัศมียาว (ELBOW-LONG RADIUS)
		ข้อลด (REDUCING ELBOW)
		ข้อต่อสามทาง (TEE)
		ข้อต่อสามทาง ค่อยขึ้น (TEE-OUTLET UP)
		ข้อต่อสามทาง ค่อยลง (TEE-OUTLET DOWN)
		ข้อต่อสี่ทางรูปตัว T- ค่อยขึ้นทางด้านข้าง (SIDE OUTLET TEE-OUT UP)
		ข้อต่อสี่ทาง (CROSS)
		ข้อลด - แนวตรง (REDUCER-CONCENTRIC)
		ข้อลด - แนวเบี้ยง (REDUCER-ECCENTRIC)
		ข้อต่อสามทางรูปตัว Y (LATERAL)
		ประตุน้ำ (GATE VALVE)
		โกลบวาล์ว (GLOBE VALVE)
		บอลวาล์ว (BALL VALVE)
		ประตุน้ำก้นกลับ (CHECK VALVE)
		ประตุน้ำปีกผีเสื้อ (BUTTERFLY VALVE) แบบ (HAND LEVER)
		ประตุน้ำปีกผีเสื้อ (BUTTERFLY VALVE) แบบ (GEAR OPERATE)
		ประตุน้ำนิรภัย (SAFETY VALVE)
		ข้อต่อรับการขยายตัว (EXPANSION JOINT)
		ข้อต่อเนียน (UNION)
		ปลอก (SLEEVE)
		RUBBER FLEXIBLE CONNECTION
		FLOW METER

หมายเหตุทั่วไป (GENERAL NOTES)

- ระดับ และมิติต่าง ๆ กำหนดไว้เป็นเมตร นอกจากแสดงไว้เป็นอย่างอื่น
- ค่าระดับ
 - ค่าระดับในแบบงานระบบเป็นระดับอ้างอิงจากระดับจากระดับของโครงการ

เครื่องหมายใช้กับแบบทั่วไป (GENERAL SYMBOLS)


	หน้าตัดดิน (EARTH CUT)
	หน้าตัดดินถม (EARTH FILL)
	ลาดเอียงของดินตัดหรือดินถม มองทางรูปแปลนและด้าน (VIEW OF EARTH CUT OR EARTH FILL SLOPE)
	หน้าตัดหินเรียง (RIPRAP SECTION)
	ลาดเอียงของหินเรียง มองทางรูปแปลนและด้าน (VIEW OF RIPRAP)
	กรวด (GRAVEL)
	ทราย (SAND)
	หน้าตัดคอนกรีต (CONCRETE SECTION)
	หน้าตัดเหล็กหล่อ (CAST IRON, GRAY IRON OR SEMISTEEL)
	หน้าตัดผนังอิฐ (BRICK WALL)
	หน้าตัดไม้ (WOOD SECTION)
	กระจก (GLASS)
	ระดับน้ำหรือของเหลว (WATER OR LIQUID)

SYMBOL OF ELECTRICAL DRAWING

MCB	MAIN BREAKER
CB	CIRCUIT BREAKER
DOL	DIRECT ON LINE
	COIL
	OVERLOAD RELAY
PT	PHASE PROTECTION RELAY
4A	FUSE. 4A., 1P
	PILOT LAMP
①	START
⊙	STOP
⊗	MANUAL / AUTO SELECTOR
M	MAGNETIC CONTACTOR
	TIME SWITCH
	BUZZER ALARM

หมายเหตุ : ① อาจมีข้อผิดพลาดอันเกิดจากระบบจัดพิมพ์ตั้งนั้น
(ห้ามใช้เครื่องมือวัดในแบบ ให้ดูจากตัวเลขในแบบเป็นตัวกำหนดเท่านั้น)

OWNER :		
PROJECT :		
ก่อสร้างระบบปรับอากาศ อาคารเรียน ๑๐๐ ปี โรงเรียนวัดบางพลีใหญ่		
LOCATION :		
คณะวิทยาศาสตร์และเทคโนโลยี มหาวิทยาลัยเทคโนโลยีพระจอมเกล้าธนบุรี ๑๕๑ ถนน พระราชมนูร์ ๑ แขวงวัดกัลยาณ์ เขตบางกอก กรุงเทพมหานคร ๑๐๘๐๐		
STRUCTURE ENGINEER :		
นายสมชาย ใจดี สด.๕๕๕		
ELECTRIC ENGINEER :		
นายสมชาย ใจดี สด.๕๕๕		
SANITARY ENGINEER :		
นายสมชาย ใจดี สด.๕๕๕		
MECHANICAL ENGINEER :		
ผู้ตรวจเช็ค ผู้ควบคุมงานก่อสร้าง บ่อส่ง สด.๕๕๕		
DRAFT MAN :		
นายสมชาย ใจดี สด.๕๕๕		
DRAWING TITLE :		
ABBREVIATIONS AND SYMBOLS		
CORRECT :		
NO.	DATE	PARTICULAR
1		
2		
3		
CHECK BY :		PAGE : GR-02
SCALE :		TOTAL :
DATE :		

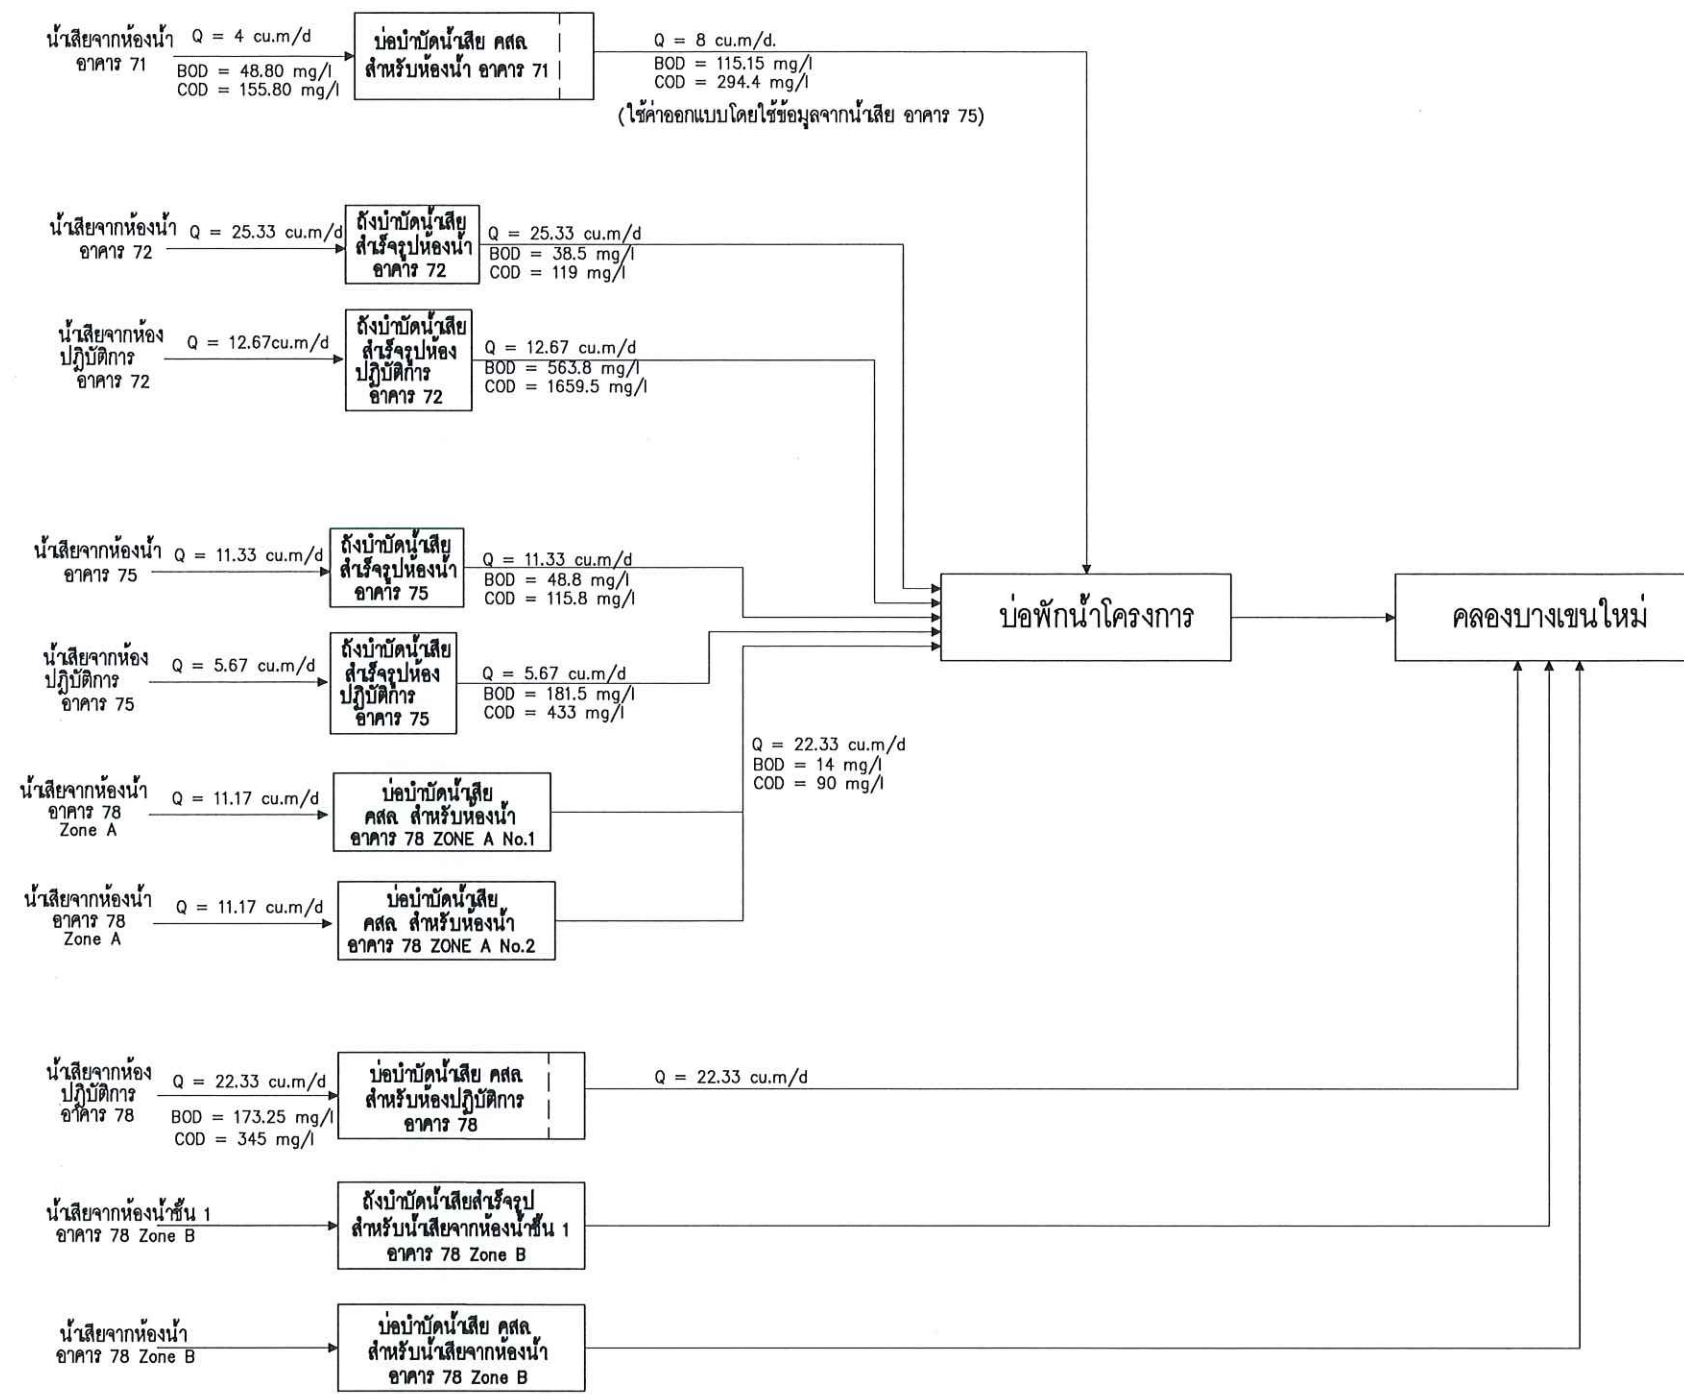

SCHEMATIC FLOW DIAGRAM FOR WASTEWATER TREATMENT PLANT (ปัจจุบัน)

Signature and date: 21/11/2564

Signature: [Handwritten Signature]

หมายเหตุ : ① อาจมีข้อผิดพลาดอันเกิดจากระบบจัดพิมพ์ที่ตั้ง
(ห้ามใช้เครื่องมือวัดในแบบ ให้ดูจากตัวเลขในแบบเป็นตัวกำหนดเท่านั้น)

OWNER :

PROJECT :

LOCATION :

STRUCTURE ENGINEER :

ELECTRIC ENGINEER :

SANITARY ENGINEER :

MECHANICAL ENGINEER :

DRAFT MAN :

DRAWING TITLE :


CORRECT :

NO.	DATE	PARTICULAR
△	-	-
△		
△		

CHECK BY : PAGE : GR-03

SCALE : TOTAL :

DATE :

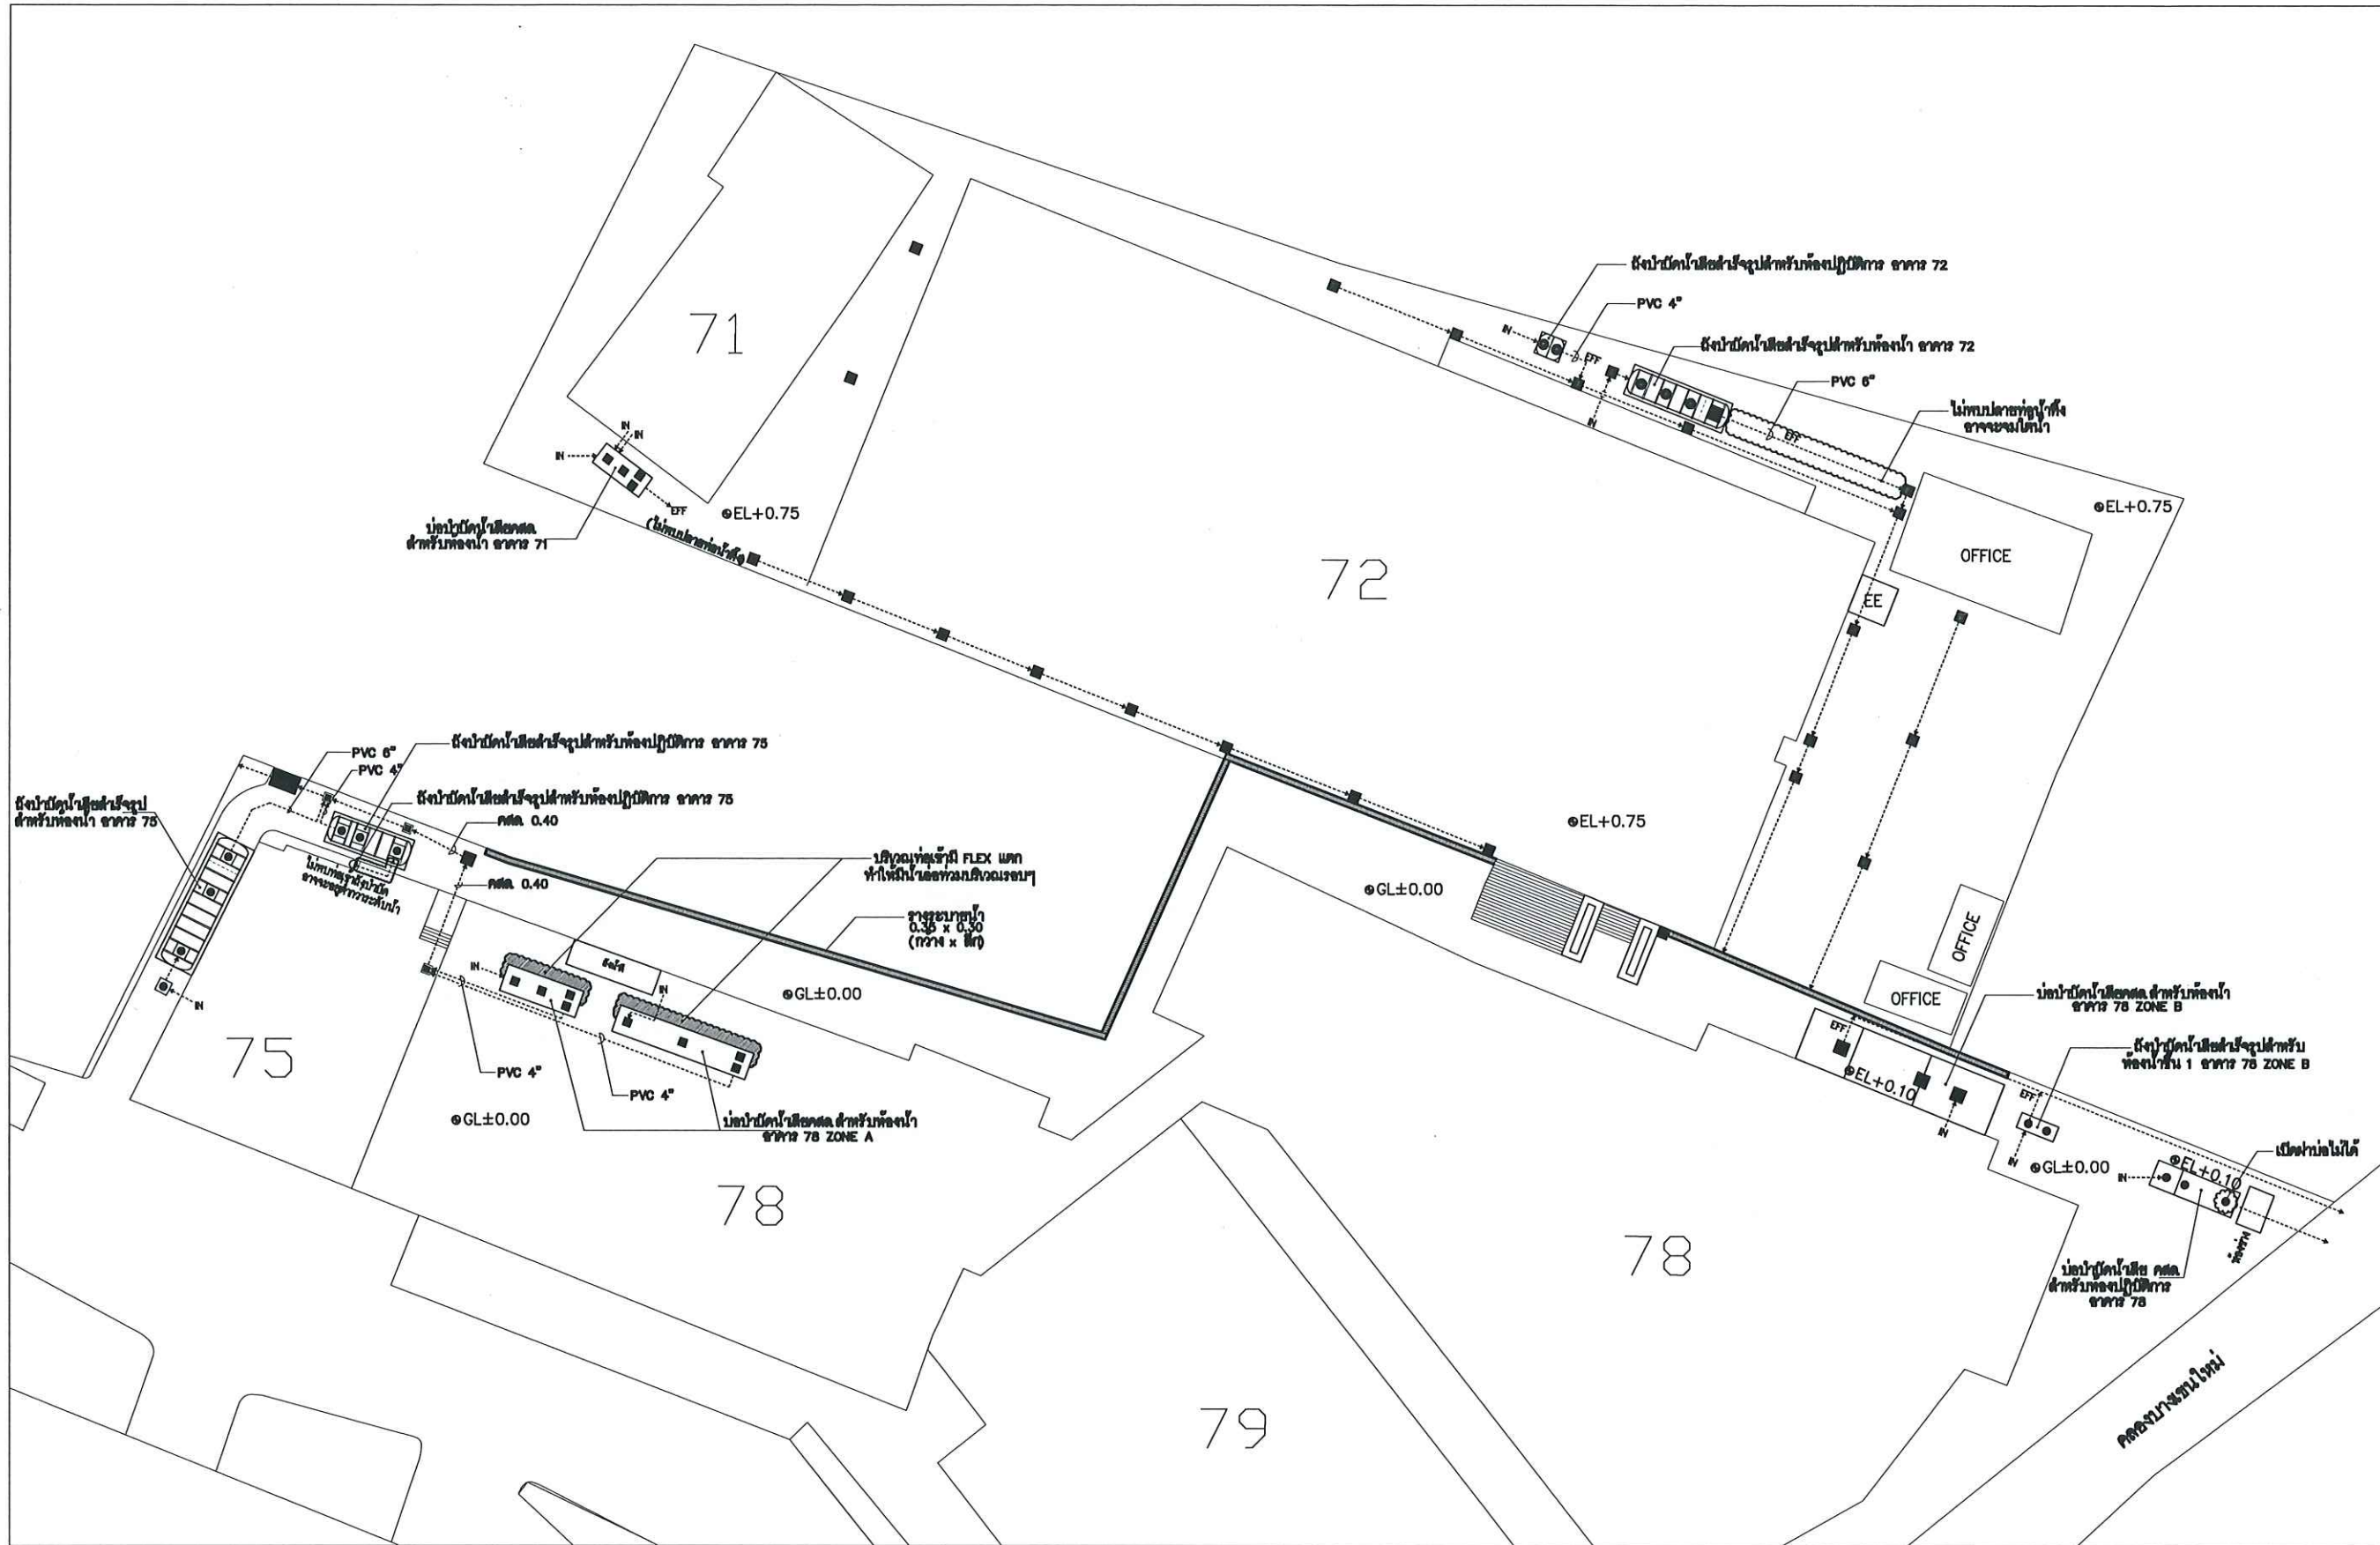

ผังแบบระบายน้ำทิ้งจากระบบบำบัดน้ำเสียปัจจุบัน

SCALE A1 1:250 A3 1:500

Handwritten signature and date: 24/10/2563

หมายเหตุ : ① อาจมีข้อผิดพลาดอันเกิดจากระบบจัดพิมพ์ที่ตั้ง
(ห้ามใช้เครื่องมือวัดในแบบ ให้ดูจากตัวเลขในแบบเป็นตัวกำหนดเท่านั้น)

OWNER : 

PROJECT :
ก่อสร้างศูนย์บริการสุขภาพ
การบำบัดน้ำเสียจากสารเคมี

LOCATION :
คณะวิทยาศาสตร์ประยุกต์
มหาวิทยาลัยเทคโนโลยีพระจอมเกล้าพระนครเหนือ
1518 ถนน พระรามที่ ๖ แขวงจตุจักร
เขตจตุจักร กรุงเทพมหานคร 10600

STRUCTURE ENGINEER :
นายสมรศักดิ์ เจริญศิริ สท.6491

ELECTRIC ENGINEER :
นายสมรศักดิ์ เจริญศิริ สท.4228

SANITARY ENGINEER :
นาย วิฑูรย์ คำนวณ สท.68

MECHANICAL ENGINEER :
นาย วิฑูรย์ คำนวณ สท.68

ผู้ตรวจสอบ
ผู้ควบคุมการก่อสร้าง บัญชี ควบคุม

DRAFT MAN :
นายสมรศักดิ์ เจริญศิริ


DRAWING TITLE :
ผังแบบระบายน้ำทิ้ง
จากระบบบำบัดน้ำเสียปัจจุบัน

CORRECT :

NO.	DATE	PARTICULAR
△	-	-
△	-	-
△	-	-


CHECK BY :
PAGE : GR-04

SCALE : A1 1:250 A3 1:500
DATE :
TOTAL :

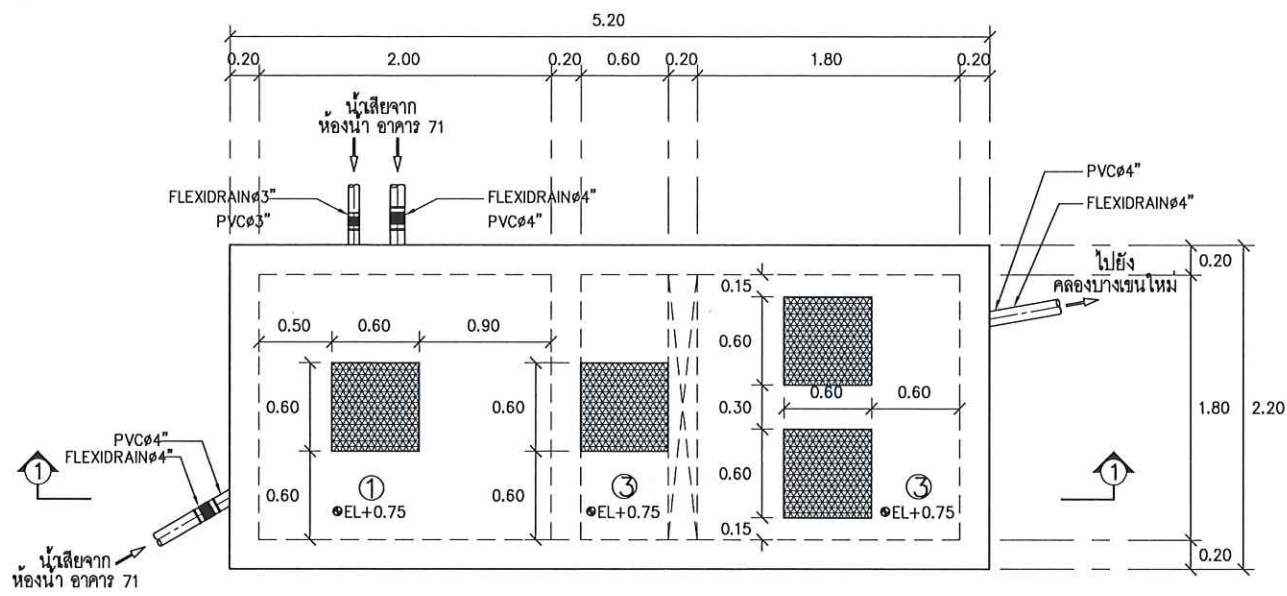


แปลนด้านล่างบ่อบำบัดน้ำเสีย คสล. สำหรับห้องน้ำ อาคาร 71 (ปัจจุบัน)

SCALE A1 1:25 A3 1:50

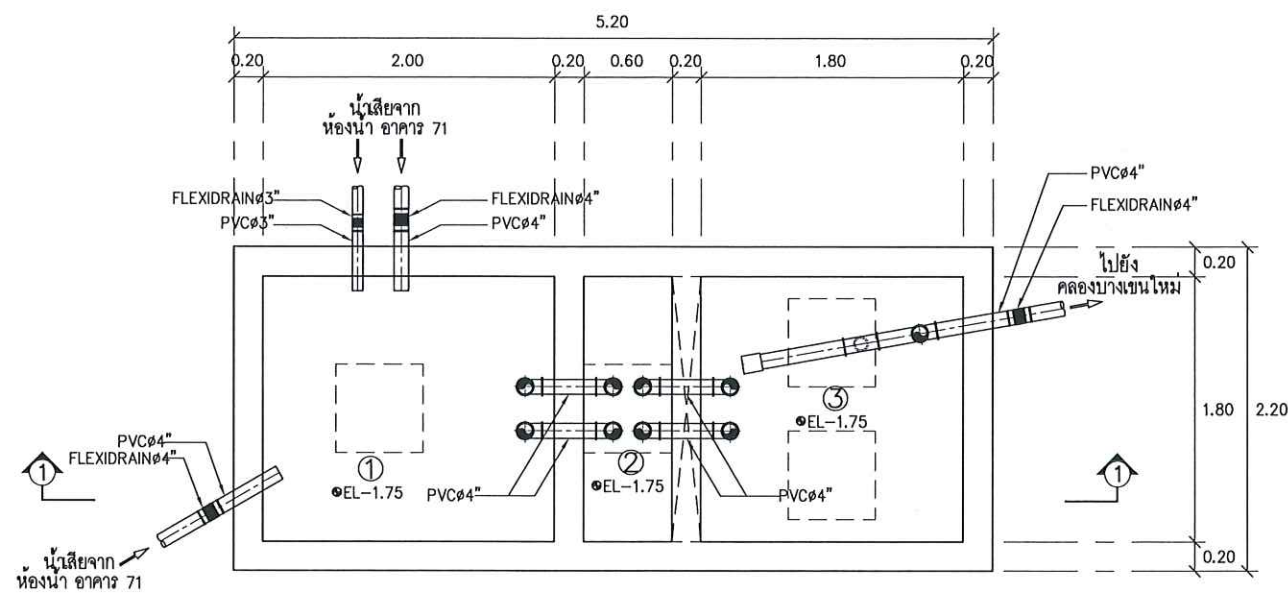

แปลนด้านล่างบ่อบำบัดน้ำเสีย คสล. สำหรับห้องน้ำ อาคาร 71 (ปัจจุบัน)

SCALE A1 1:25 A3 1:50

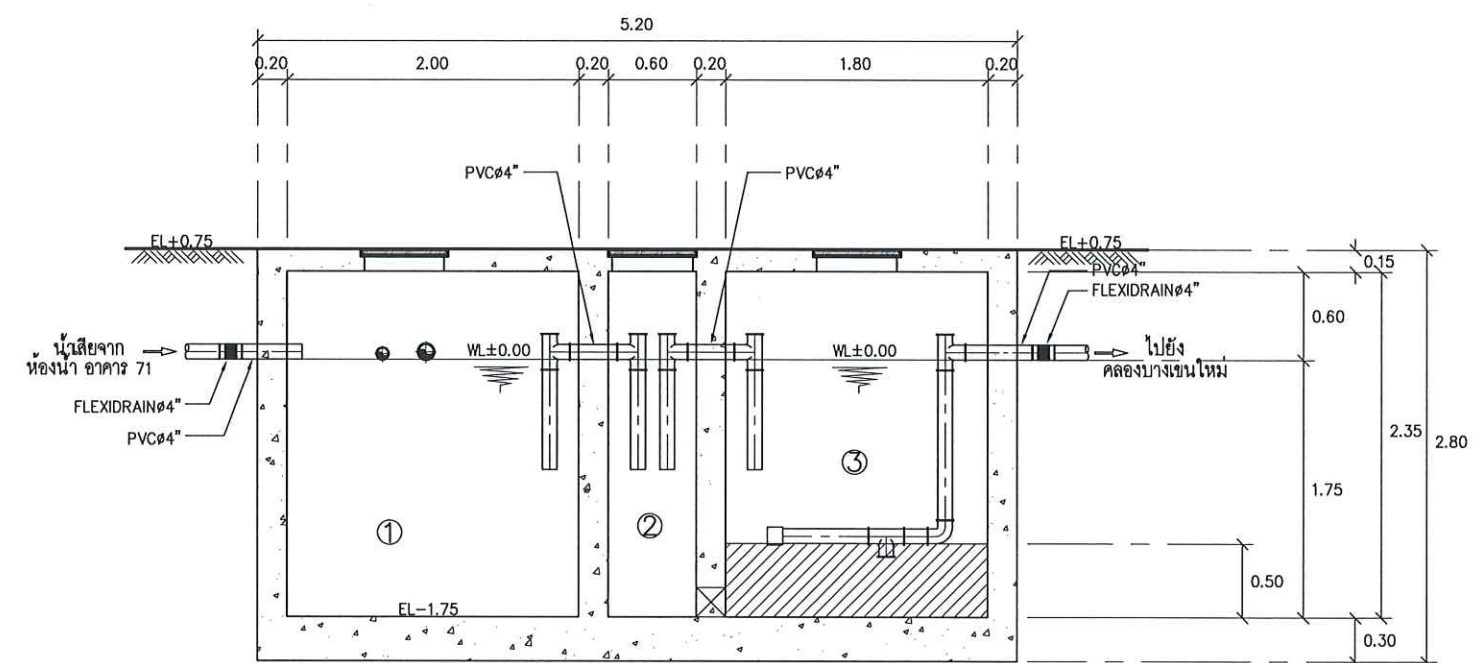

SECTION ① - ①

SCALE A1 1:25 A3 1:50

21/11/2564
 21/11/2564
 21/11/2564

- REMARK
- ① บ่อแยกกาก
 - ② บ่อกรองไขมัน
 - ③ บ่อกรองไขมัน

หมายเหตุ : ① อาจมีข้อผิดพลาดอันเกิดจากระบบบังคับทิศทางน้ำ (ห้ามใช้เครื่องมือวัดแบบ ให้ดูจากตัวเลขในแบบเป็นตัวกำหนดเท่านั้น)

OWNER :

PROJECT :

LOCATION :

STRUCTURE ENGINEER :

ELECTRIC ENGINEER :

SANITARY ENGINEER :

MECHANICAL ENGINEER :

DRAFT MAN :

DRAWING TITLE :


CORRECT :

NO.	DATE	PARTICULAR
△	-	-
△	-	-
△	-	-

CHECK BY : PAGE : GR-05


SCALE : A1 1:25 A3 1:50 TOTAL :

DATE :

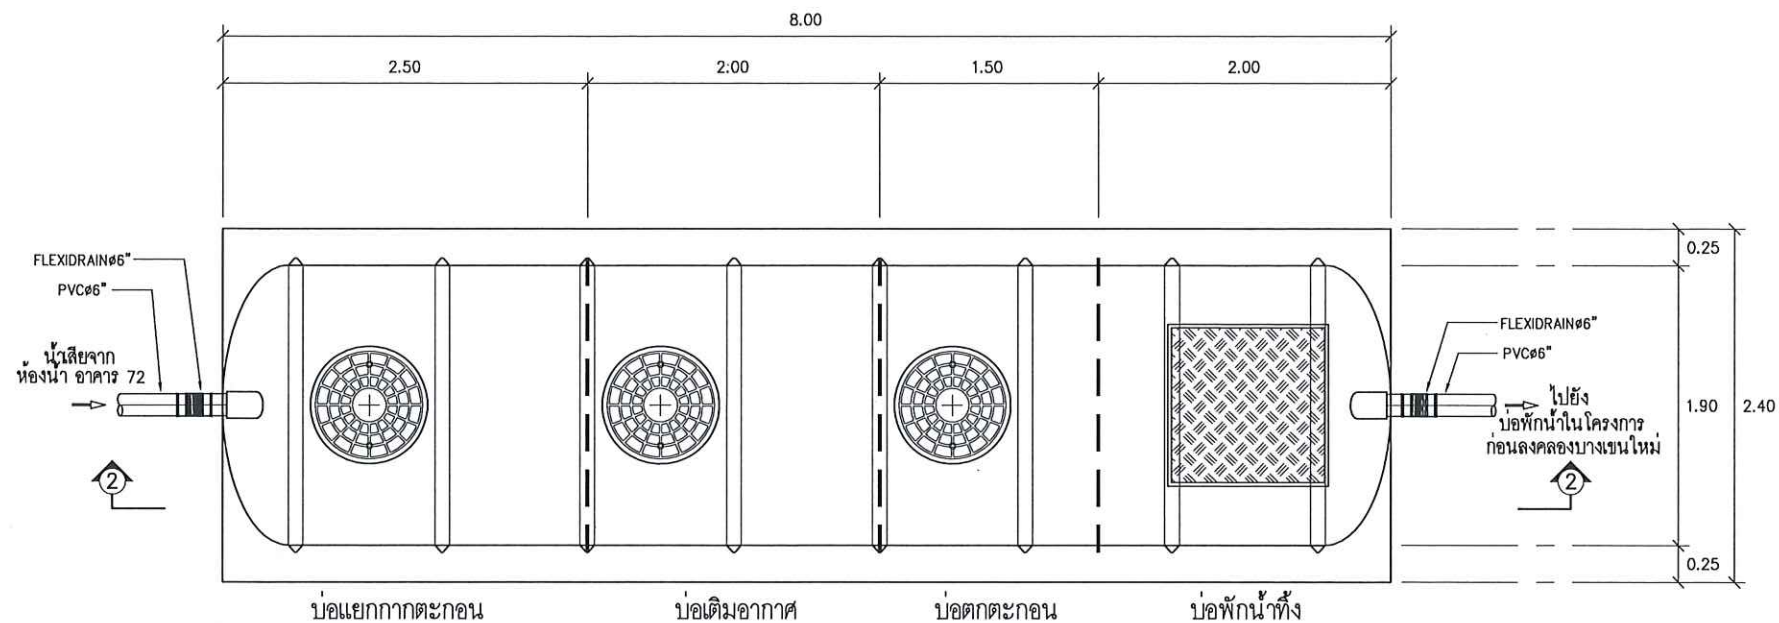


แปลนถังบำบัดน้ำเสียสำเร็จรูป สำหรับห้องน้ำ อาคาร 72 (ปัจจุบัน)

SCALE A1 1:25 A3 1:50

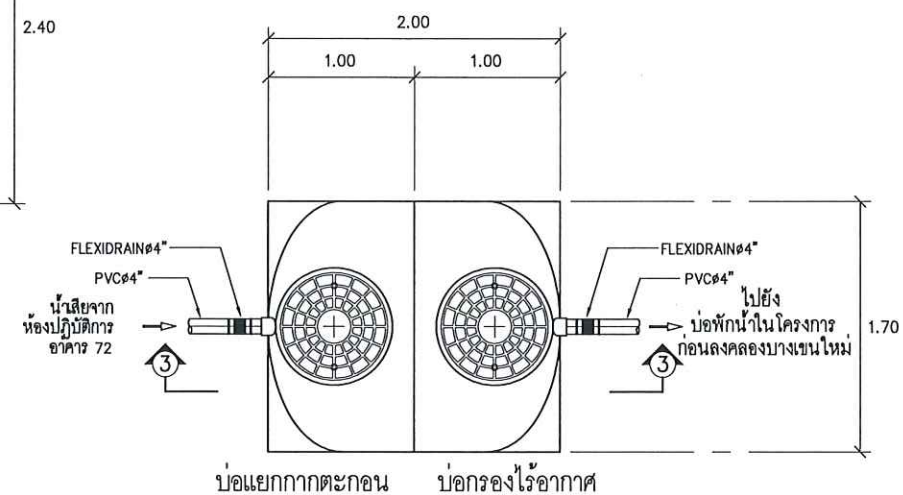

แปลนถังบำบัดน้ำเสียสำเร็จรูป สำหรับห้องปฏิบัติการ อาคาร 72 (ปัจจุบัน)


SCALE A1 1:25 A3 1:50

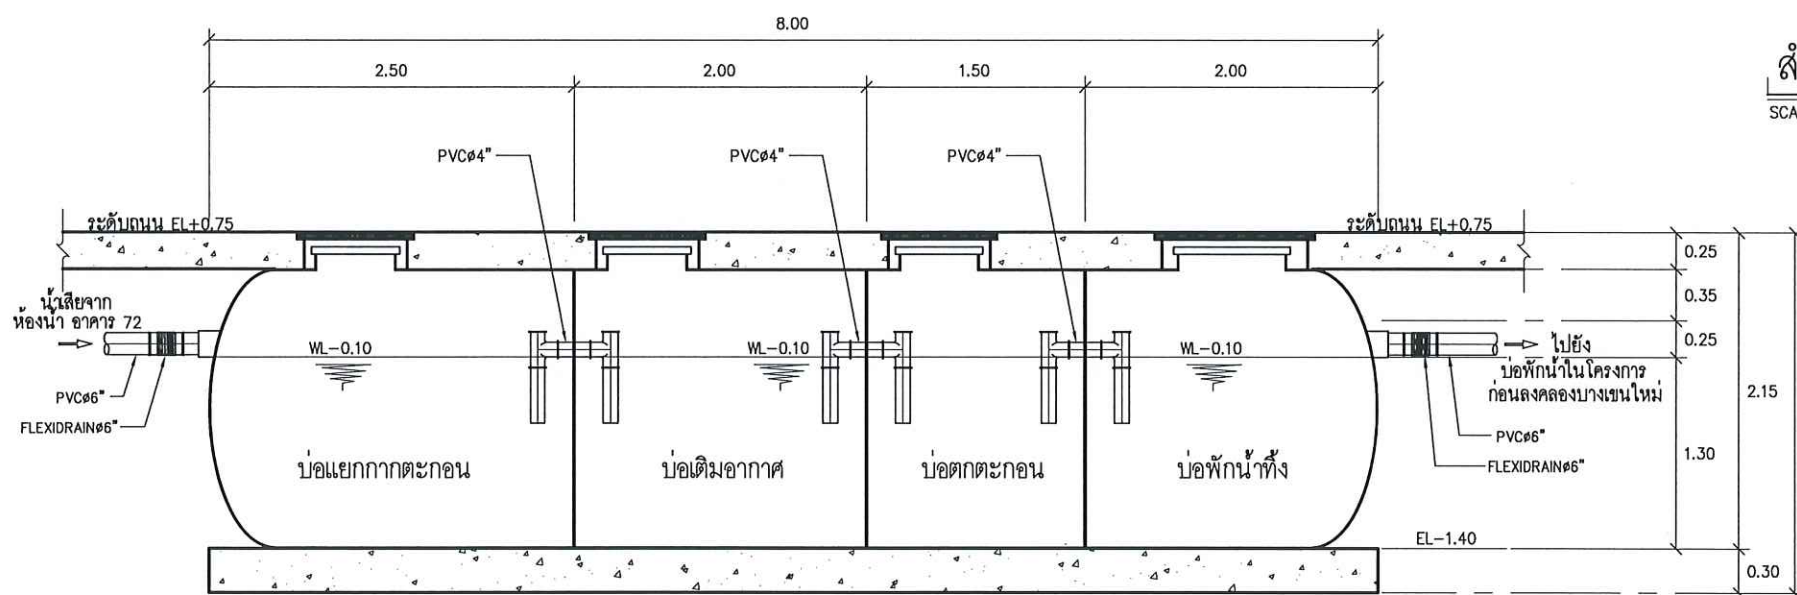

SECTION ② - ②

SCALE A1 1:25 A3 1:50

หมายเหตุ ระบบท่อระบายอากาศดูดดัน ทำให้อุปกรณ์

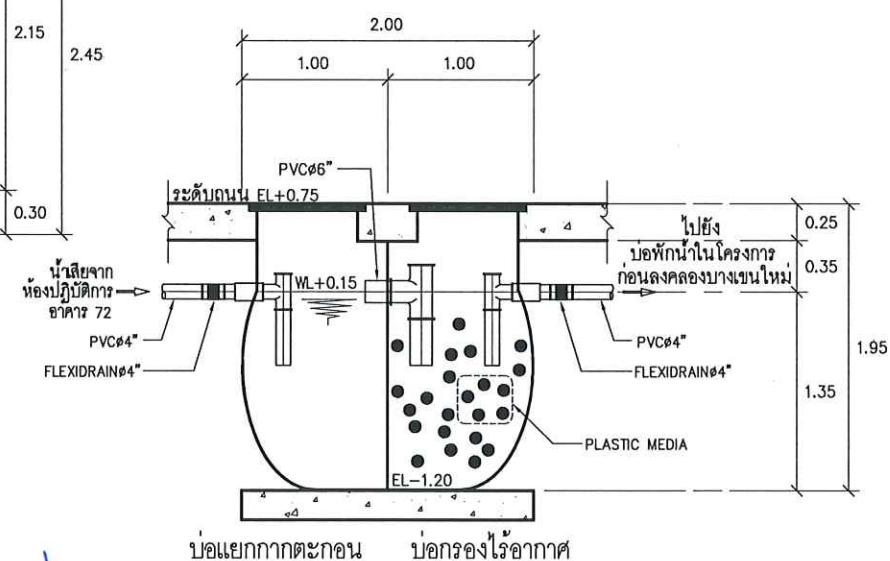

SECTION ③ - ③

SCALE A1 1:25 A3 1:50

หมายเหตุ : ① อาจมีข้อผิดพลาดอันเกิดจากระบบบังคับพิมพ์ ดังนั้น
(ห้ามใช้เครื่องมือวัดในแบบ ให้ดูจากตัวเลขในแบบเป็นตัวกำหนดเท่านั้น)

OWNER :




PROJECT :

ก่อสร้างศูนย์บริการศูนย์
การบำบัดน้ำเสียภาคกลาง

LOCATION :

คณะวิทยาศาสตร์ประยุกต์
มหาวิทยาลัยเทคโนโลยีราชมงคลพระนครเหนือ
1518 ถนน พระรามที่ 9 แขวงจตุจักร
เขตจตุจักร กรุงเทพมหานคร 10800

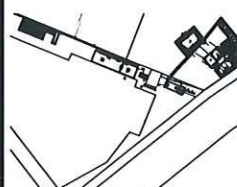

STRUCTURE ENGINEER :

นายณรงค์ เจริญศรี สด 6491

ELECTRIC ENGINEER :

นายธนวุฒิ สายอุดมศิลป์ สทก 4228

SANITARY ENGINEER :

นาย วิชาญ ศันติธรรม สด 68

MECHANICAL ENGINEER :

ผู้ตรวจสอบ

ผู้ควบคุมการก่อสร้าง บ่อฝังดิน

DRAFT MAN :

นายศุภินันท์ นินด้วย

DRAWING TITLE :

แปลนถังบำบัดน้ำเสียสำเร็จรูป
สำหรับห้องน้ำ ,
แปลนถังบำบัดน้ำเสียสำเร็จรูป
สำหรับห้องปฏิบัติการ (ปัจจุบัน)
อาคาร 72
และ SECTION 2 - 2 , 3 - 3

CORRECT :

NO.	DATE	PARTICULAR
△	-	-
△	-	-
△	-	-

CHECK BY :

PAGE :


GR-06

SCALE : A1 1:25

TOTAL :


A3 1:50

DATE :

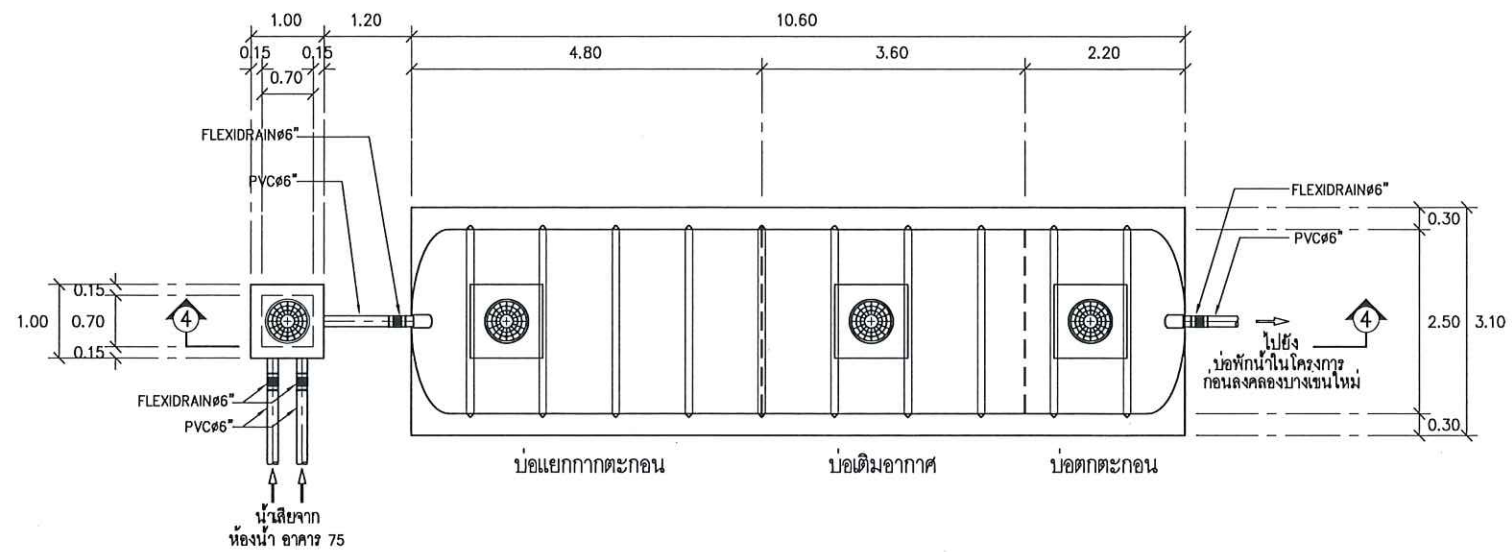


แปลนถึงบำบัดน้ำเสียสำเร็จรูป สำหรับห้องน้ำ อาคาร 75 (ปัจจุบัน)

SCALE A1 1:50 A3 1:100

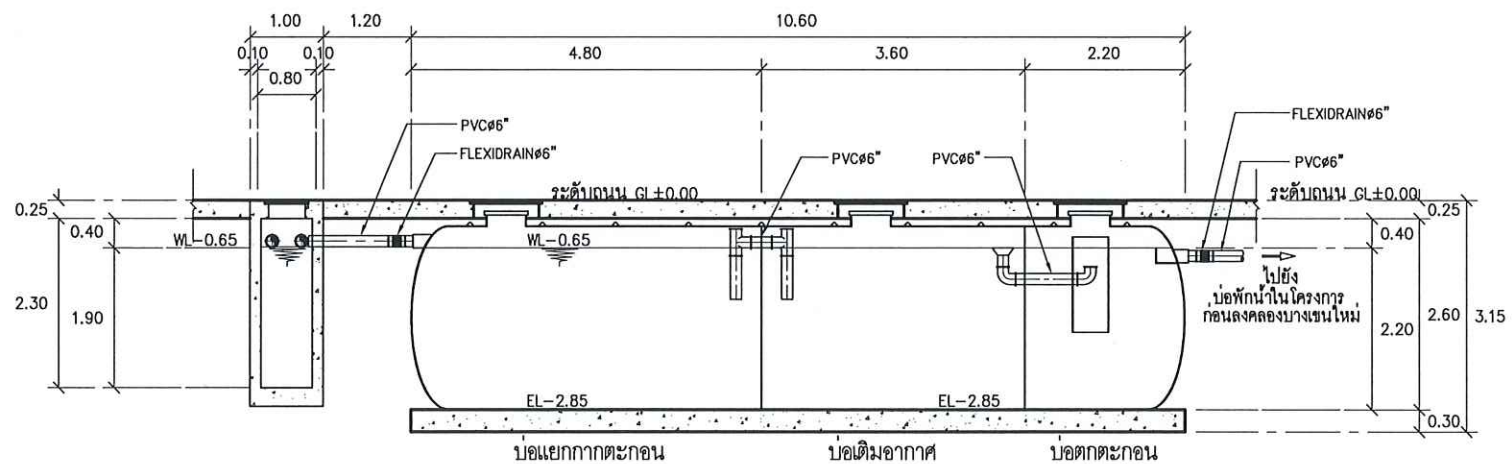


SECTION ④ - ④

SCALE A1 1:50 A3 1:100

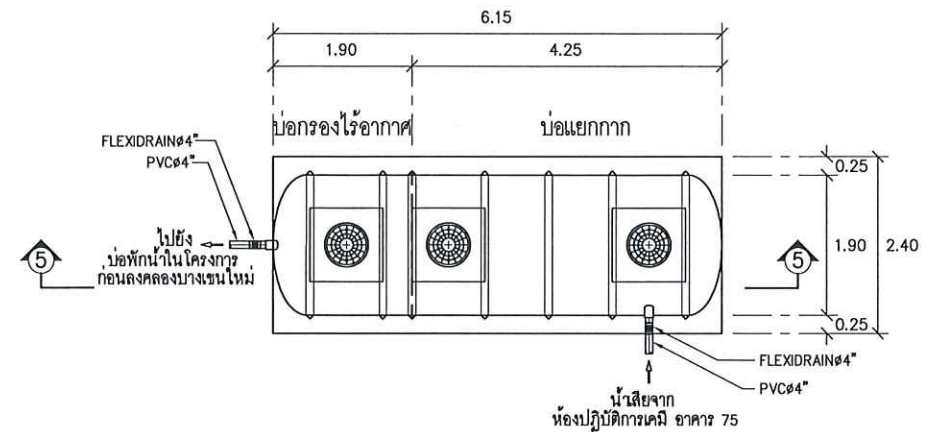

แปลนถึงบำบัดน้ำเสียสำเร็จรูป สำหรับห้องปฏิบัติการ อาคาร 75 (ปัจจุบัน)

SCALE A1 1:50 A3 1:100

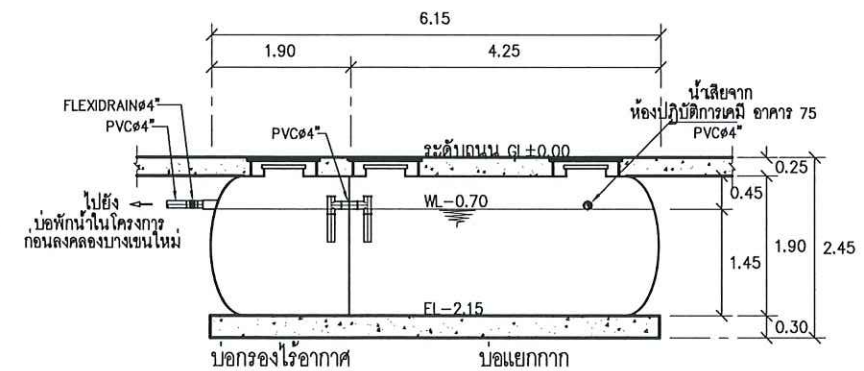

SECTION ⑤ - ⑤

SCALE A1 1:50 A3 1:100

OWNER :




PROJECT :

ก่อสร้างศูนย์การเรียนรู้
ทางปศุสัตว์และปศุสัตว์

LOCATION :

คณะวิทยาศาสตร์และเทคโนโลยี
มหาวิทยาลัยเทคโนโลยีพระจอมเกล้าธนบุรี
1518 ถนน พระราชมนูราช 1 แขวงวัดท่า
พระบาง เขตภาษีเจริญ กรุงเทพมหานคร 10800

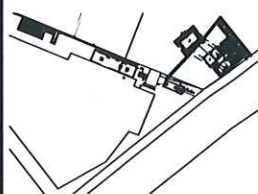

STRUCTURE ENGINEER :

นายสมรศักดิ์ เจริญศิริ สศ.6491

ELECTRIC ENGINEER :

นายสมรศักดิ์ เจริญศิริ สศ.6491

SANITARY ENGINEER :

นาย วรากรณ์ ศันติธรรม สศ.68

MECHANICAL ENGINEER :

ผู้ตรวจสอบ

ผู้ควบคุมการก่อสร้าง บ่อเติมอากาศ

DRAFT MAN :

นายศิริพงษ์ วัฒนชัย

DRAWING TITLE :

แปลนถึงบำบัดน้ำเสียสำเร็จรูป
สำหรับห้องน้ำ,
แปลนถึงบำบัดน้ำเสียสำเร็จรูป
สำหรับห้องปฏิบัติการ
อาคาร 75 (ปัจจุบัน)
และ SECTION 4 - 4 , 5 - 5

CORRECT :

NO.	DATE	PARTICULAR
△	-	-
△	-	-
△	-	-

CHECK BY :

PAGE :


GR-07

SCALE : A1 1:50 A3 1:100

TOTAL :

DATE :


หมายเหตุ : ① อาจมีข้อผิดพลาดอันเกิดจากระบบจัดพิมพ์
(ห้ามใช้เครื่องมือวัดแบบ ให้ดูจากตัวเลขในแบบเป็นตัวกำหนดเท่านั้น)

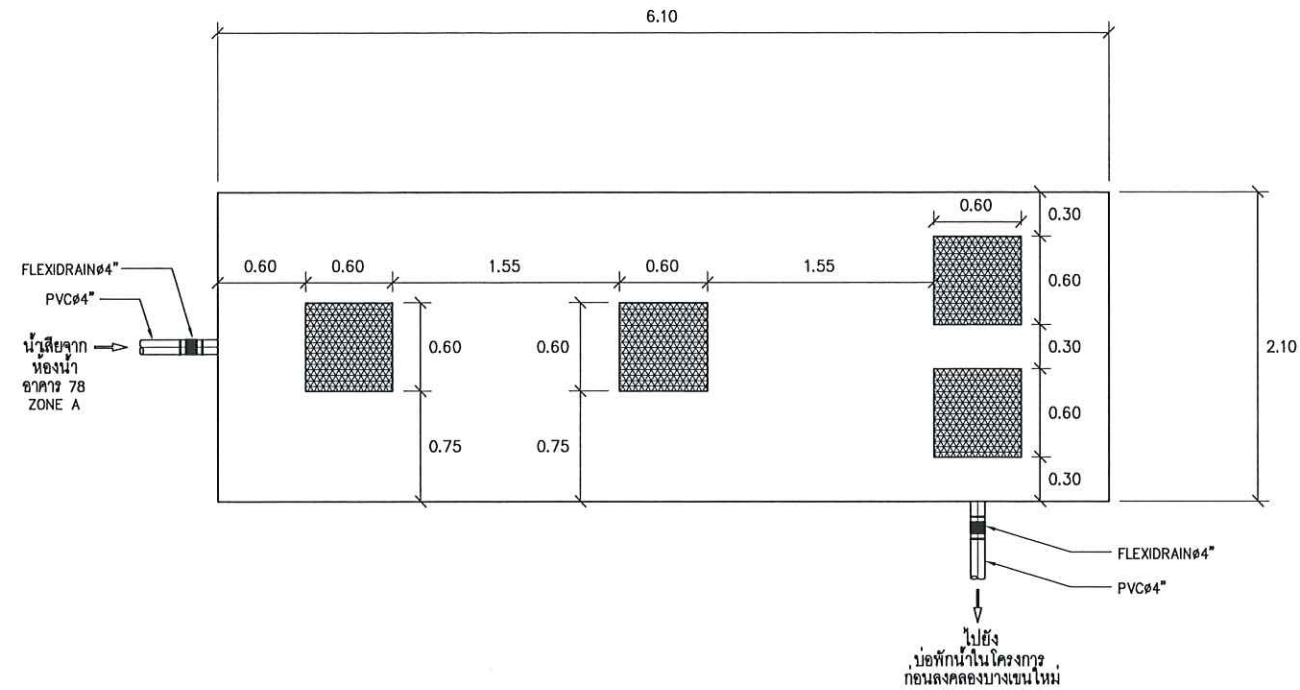

แปลนด้านบนบ่อบำบัดน้ำเสีย คสล. สำหรับห้องน้ำ อาคาร 78 ZONE A NO.1 (ปัจจุบัน)

SCALE

A1 1:25
A3 1:50

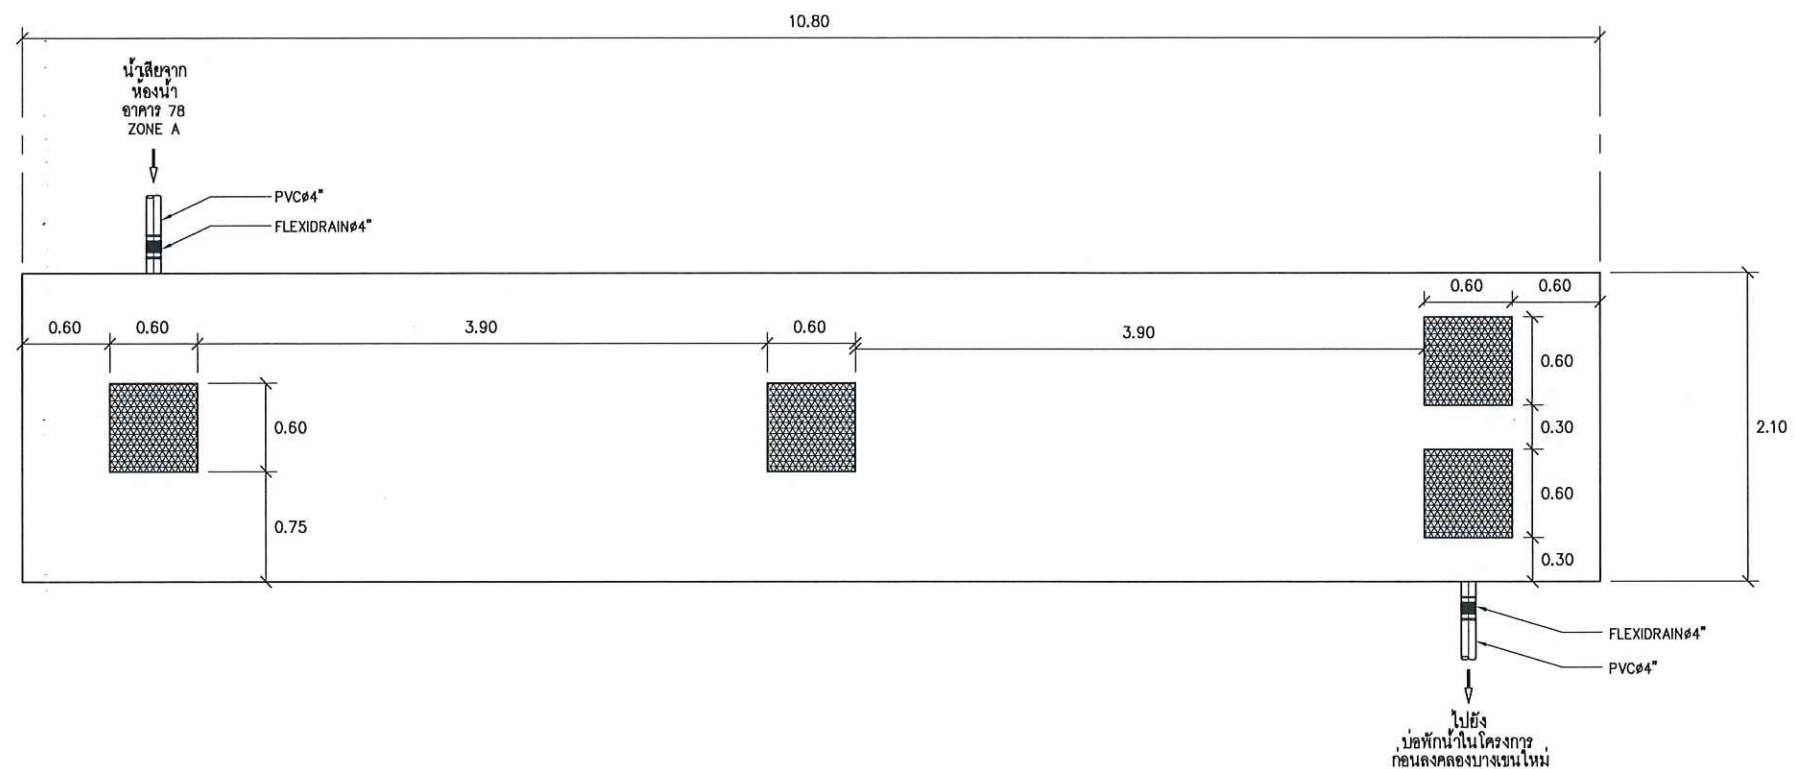

แปลนด้านบนบ่อบำบัดน้ำเสีย คสล. สำหรับห้องน้ำ อาคาร 78 ZONE A NO.2 (ปัจจุบัน)

SCALE

A1 1:25
A3 1:50

2/1/1651

80. ๐๐๗
2/1/1651

หมายเหตุ มีน้ำเชื่อมรอบบริเวณ เนื่องจาก ข้อต่อ และ FLEXIBLE ขัด

หมายเหตุ : ① อาจมีข้อผิดพลาดอันเกิดจากระบบจัดพิมพ์ตั้งนั้น
(ห้ามใช้เครื่องมือวัดแบบ ให้ดูจากตัวเลขในแบบเป็นตัวกำหนดเท่านั้น)

OWNER :




PROJECT :

ก่อสร้างบ่อบำบัดน้ำเสีย
การบำบัดน้ำเสียจากคสล.

LOCATION :

คณะวิทยาศาสตร์และเทคโนโลยี
มหาวิทยาลัยเทคโนโลยีพระจอมเกล้าธนบุรี
1518 ถนน พระยาสุรเสนา 1 แขวงวัดท่าพระ
เขตบางกอก กรุงเทพมหานคร 10800

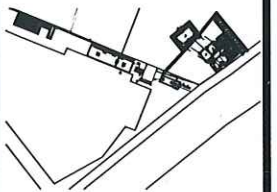

STRUCTURE ENGINEER :

นายณรงค์ เจริญดี สด.๕๔๙๑

ELECTRIC ENGINEER :

นายธนวุฒิ สายอุดม สท.๔ ๔๒๒๘

SANITARY ENGINEER :

นาย วิภากร ศันติธรรม สด.๕๐๘

MECHANICAL ENGINEER :

ผู้ตรวจสอบ

ผู้ควบคุมงาน บ่อฝัง คสล.บริเวณ

DRAFT MAN :

นายศุภกิจ นันต์ชัย

DRAWING TITLE :

แปลนด้านบนบ่อบำบัดน้ำเสีย คสล.
สำหรับห้องน้ำ อาคาร 78 ZONE A
NO. 1 , 2 (ปัจจุบัน)

CORRECT :

NO.	DATE	PARTICULAR
△	-	-
△		
△		


CHECK BY :

PAGE :
GR-08

SCALE : A1 1:25
A3 1:50


TOTAL :

DATE :

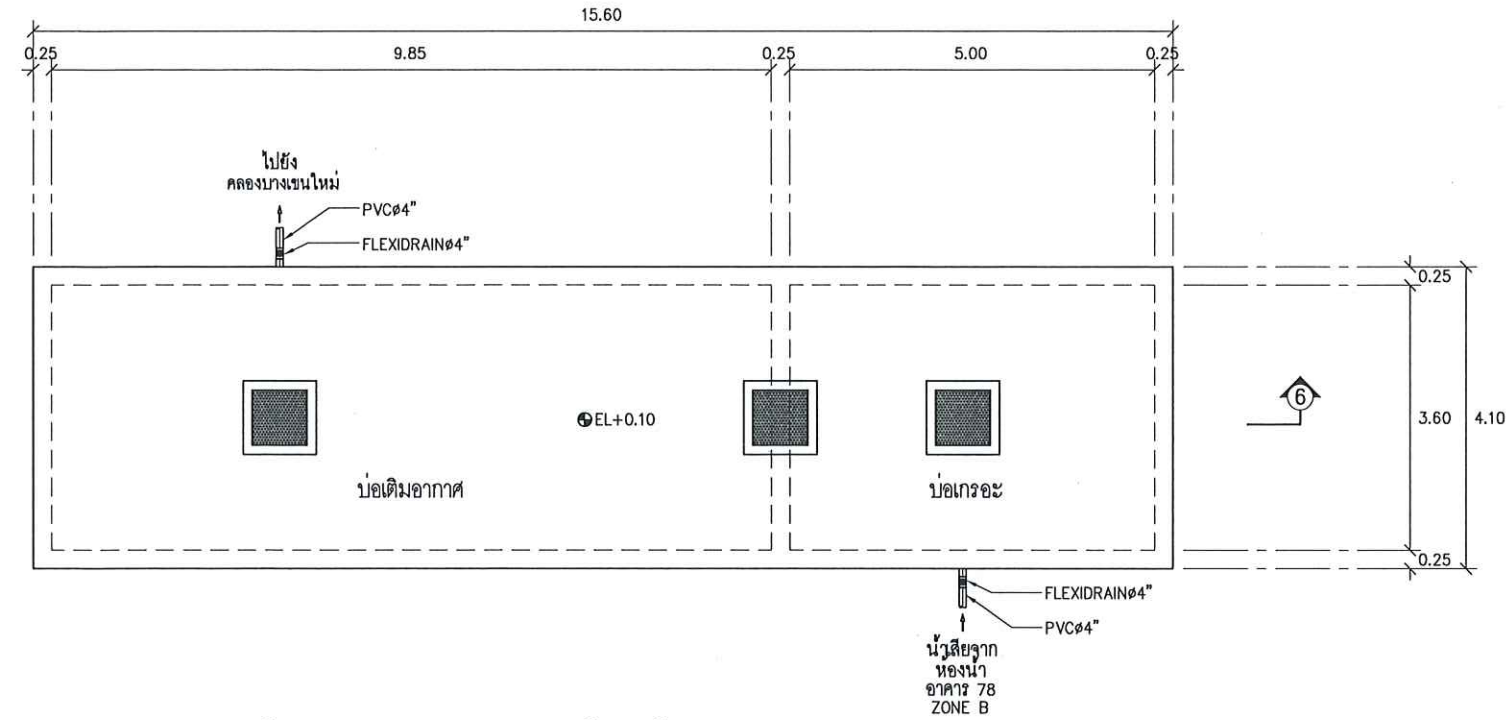

แปลนถังบำบัดน้ำเสีย คสล. สำหรับห้องน้ำ อาคาร 78 ZONE B (ปัจจุบัน)

SCALE A1 1:50 A3 1:100

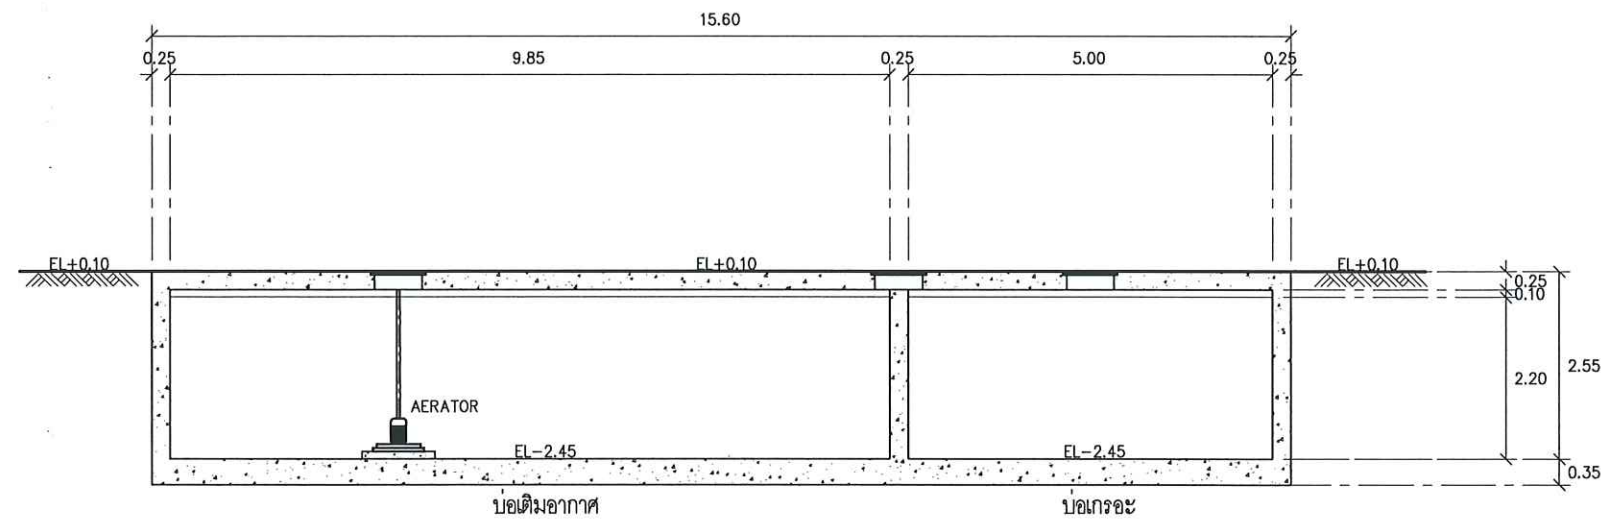

SECTION ⑥ - ⑥

SCALE A1 1:50 A3 1:100

2/ วรณ

Handwritten signatures and initials.

หมายเหตุ : ① อาจมีข้อผิดพลาดอันเกิดจากระบบจัดพิมพ์ ดังนั้น
(ห้ามใช้เครื่องมือวัดในแบบ ให้ดูจากตัวเลขในแบบเป็นตัวกำหนดเท่านั้น)

OWNER :




PROJECT :

ก่อสร้างศูนย์บริการชุมชน
การบำบัดน้ำเสียจากคสล.

LOCATION :

คณะวิทยาศาสตร์และเทคโนโลยี
มหาวิทยาลัยเทคโนโลยีพระจอมเกล้าพระนครเหนือ
1518 ถนน ประชาชนบุรี 1 แขวงจตุจักร
เขตบางเขน กรุงเทพมหานคร 10600

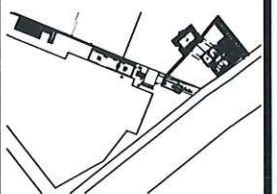

STRUCTURE ENGINEER :

นายณรงค์ เจริญดี ส.ศ.บ. 4228

ELECTRIC ENGINEER :

นายธนวุฒิ สาธุคุณ ส.ศ.บ. 4228

SANITARY ENGINEER :

นาย วิชาญ ศิริธรรม ส.ศ.บ. 4228

MECHANICAL ENGINEER :

ผู้ตรวจสอบ

ผู้ควบคุมงานก่อสร้าง บ่อเติมอากาศ

DRAFT MAN :

นายศิริพงษ์ วัฒนชัย

DRAWING TITLE :

แปลนถังบำบัดน้ำเสีย คสล.
สำหรับห้องน้ำ อาคาร 78
ZONE B (ปัจจุบัน)
และ SECTION 6 - 6

CORRECT :

NO.	DATE	PARTICULAR
△	-	-
△	-	-
△	-	-


CHECK BY :

PAGE :

SCALE : A1 1:50 A3 1:100


TOTAL :

DATE :

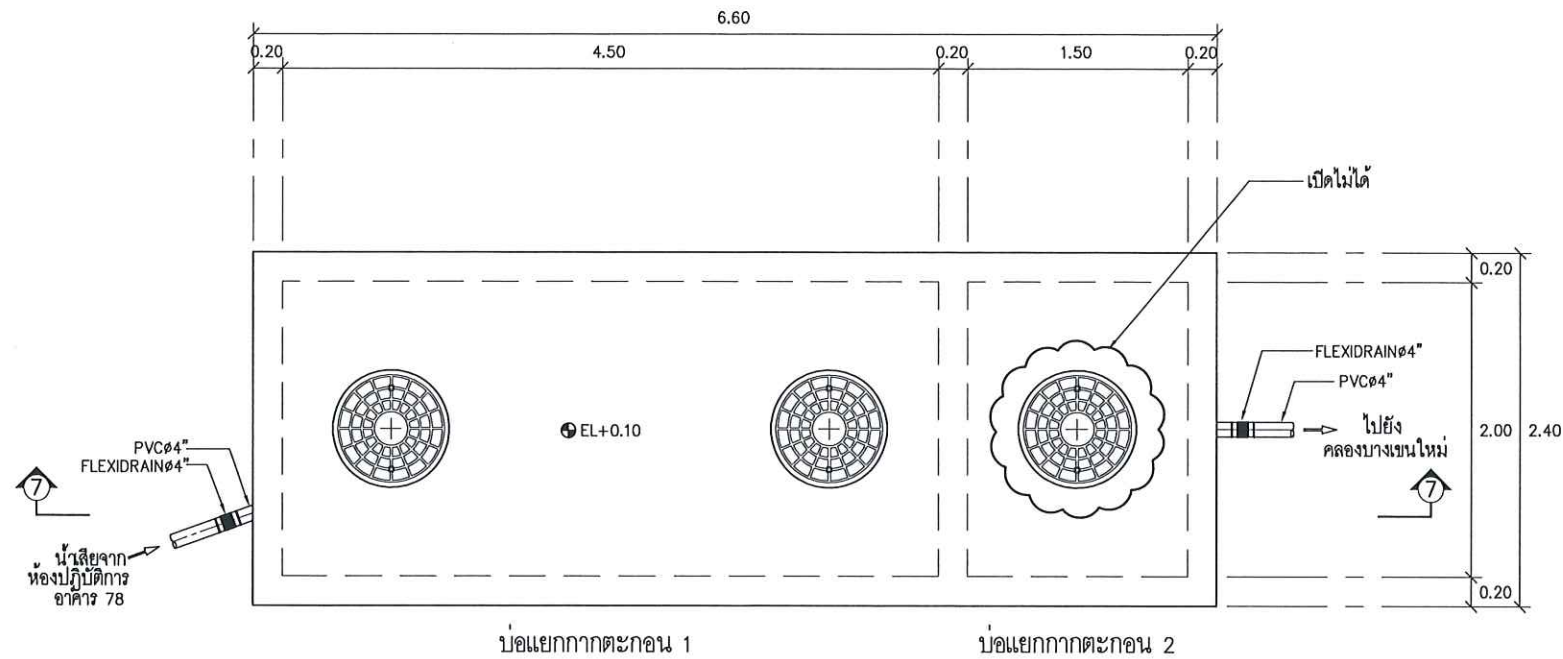


แปลนบ่อบำบัดน้ำเสีย คสล. สำหรับห้องปฏิบัติการ อาคาร 78 (ปัจจุบัน)

SCALE A1 1:25 A3 1:50

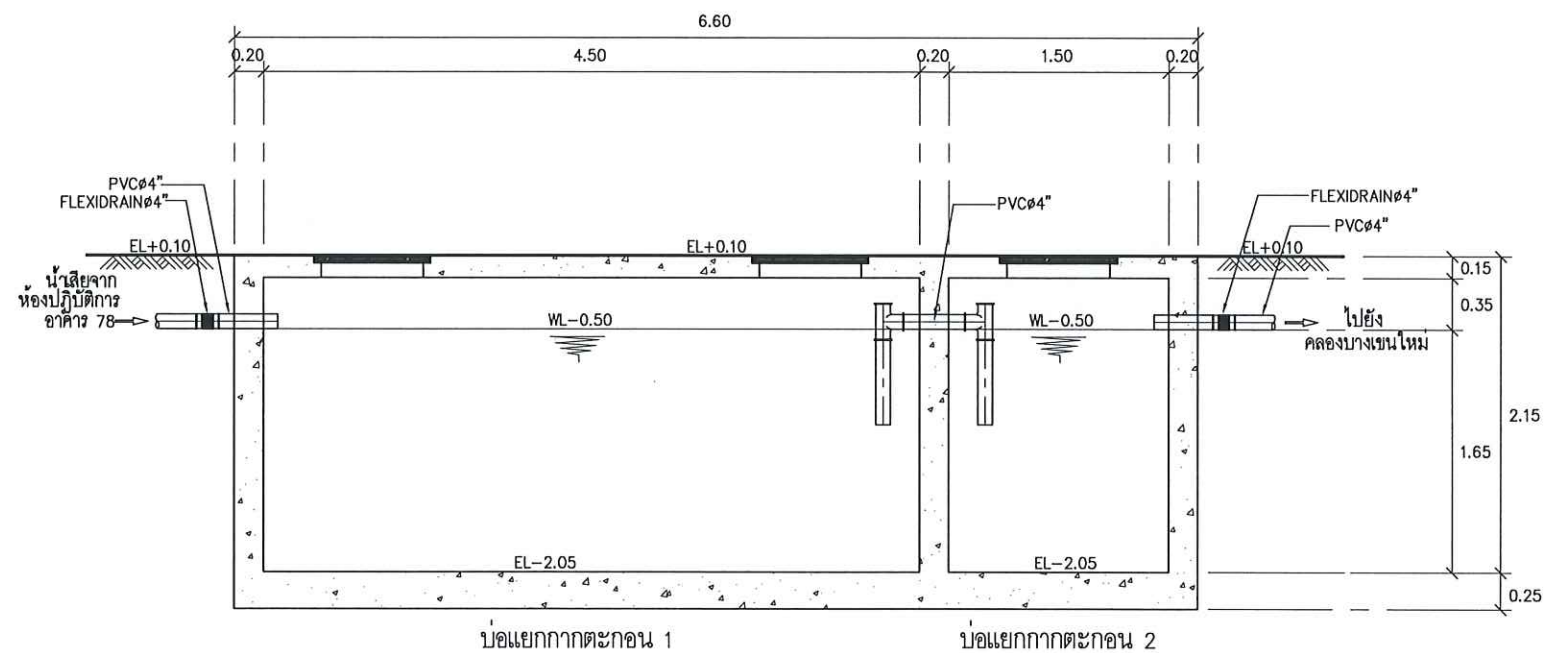


SECTION 7 - 7
SCALE A1 1:25 A3 1:50

หมายเหตุ ตรวจสอบภายในบ่อ เนื่องจากเปิดฝาไม่ได้

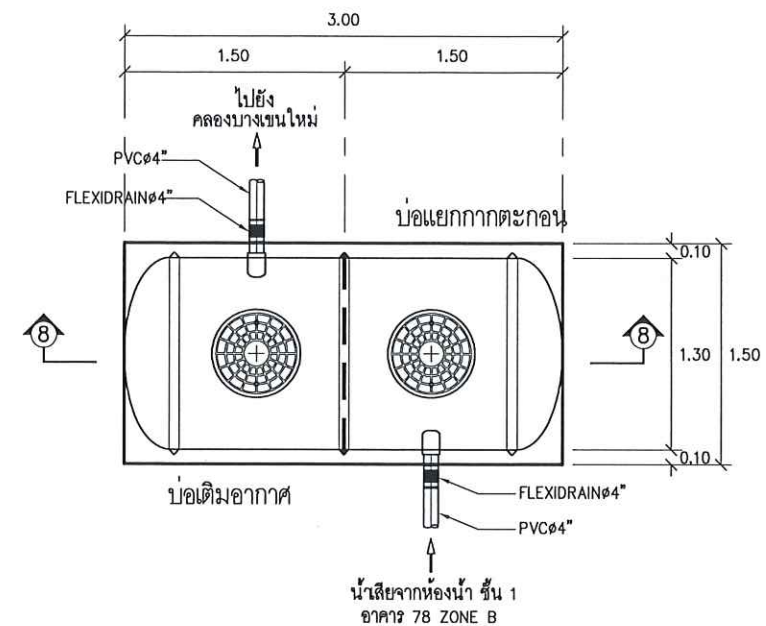

แปลนถังบำบัดน้ำเสียสำเร็จรูป สำหรับห้องน้ำ ชั้น 1 อาคาร 78 ZONE B (ปัจจุบัน)

SCALE A1 1:25 A3 1:50

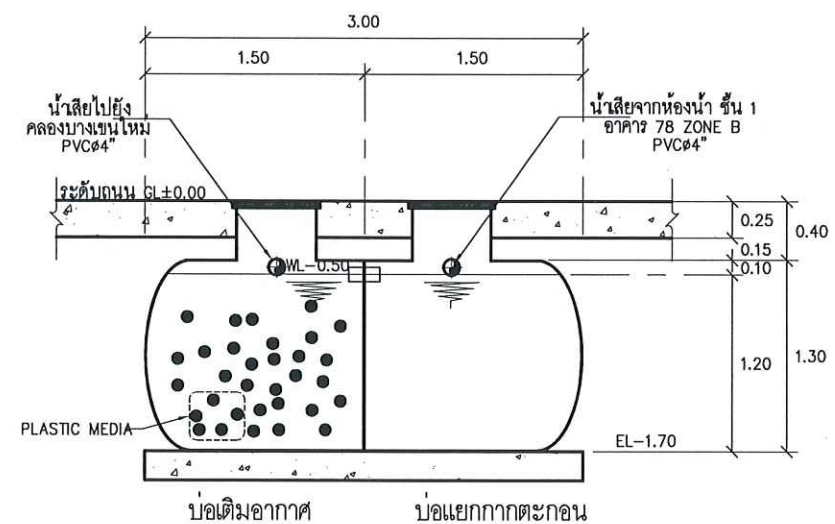

SECTION 8 - 8
SCALE A1 1:25 A3 1:50

Handwritten signatures and notes in blue ink.

หมายเหตุ : ① อาจมีข้อผิดพลาดอันเกิดจากระบบจัดพิมพ์ตั้งนั้น (ห้ามใช้เครื่องวัดแบบ ให้ดูจากตัวเลขในแบบเป็นตัวกำหนดเท่านั้น)

OWNER :




PROJECT :

ก่อสร้างศูนย์การเรียนรู้
การบำบัดน้ำเสียจากคสล.

LOCATION :

คณะวิทยาศาสตร์และเทคโนโลยี
มหาวิทยาลัยเทคโนโลยีพระจอมเกล้าธนบุรี
1518 ถนน พระราชมนูราช 1 แขวงวัดราช
เขมา เขต ภาษีเจริญ กรุงเทพมหานคร 10600

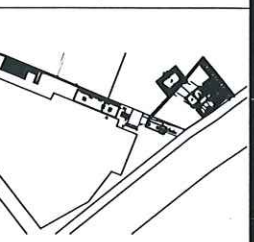

STRUCTURE ENGINEER :

นายสมรภัฏ ใจบุญ สศ.6491

ELECTRIC ENGINEER :

นายสมรภัฏ ใจบุญ สศ.ก. 4228

SANITARY ENGINEER :

นาย วิชาญ คณิศร สศ.68

MECHANICAL ENGINEER :

ผู้ตรวจสอบ

ผู้ควบคุมการก่อสร้าง บ่อคสล. บ่อเติมอากาศ

DRAFT MAN :

นายสิทธิพงษ์ วัฒนชัย

DRAWING TITLE :

แปลนบ่อบำบัดน้ำเสีย คสล.
สำหรับห้องปฏิบัติการ
อาคาร 78 (ปัจจุบัน)
แปลนถังบำบัดน้ำเสียสำเร็จรูป
สำหรับห้องน้ำ ชั้น 1 อาคาร 78
ZONE B (ปัจจุบัน)
และ SECTION 7 - 7 , 8 - 8

CORRECT :

NO.	DATE	PARTICULAR
△	-	-
△	-	-
△	-	-

CHECK BY :

PAGE :

GR-10

SCALE : A1 1:25 A3 1:50

TOTAL :

DATE :

แบบติดตั้งระบบบำบัดน้ำเสียศูนย์การเรียนรู้การบำบัดน้ำเสียจากสารเคมี
มหาวิทยาลัยเทคโนโลยีพระจอมเกล้าพระนครเหนือ

LOCATION : 1518 ถนน ประชาราษฎร์ 1 แขวงวงศ์สว่าง เขตบางซื่อ กรุงเทพมหานคร 10800

Q1/ วนทนา
80. ๓๗
40 ๐๕

NO.	DWG.NO.	DRAWING TITLE	REMARK
		SANITARY – แบบติดตั้งระบบบำบัดน้ำเสีย ศูนย์การเรียนรู้การบำบัดน้ำเสียจากสารเคมี	
34.	SN-30	แปลนแสดงโครงสร้างตะแกรงสแตนเลสสำหรับบรรจุตัวกลางพลาสติก และ SECTION A – A	
35.	SN-31	แปลนแบบขยายการติดตั้งถังปรับค่าพีเอช	
36.	SN-32	แบบขยายการติดตั้งถังจ่ายสารเคมี	
37.	SN-33	แปลนชุดท่อจ่ายอากาศในบ่อ FIXED FILM AERATION TANK , EFFLUENT TANK & EXCESS SLUDGE TANK	
38.	SN-34	PIPE SUPPORT TYPE 1 , 2	
39.	SN-35	แบบแสดงตำแหน่งติดตั้งเครื่องจ่ายอากาศแบบ SILENT AIR BLOWER	
40.	SN-36	รูป 3 มิติ ศูนย์การเรียนรู้การบำบัดน้ำเสียจากสารเคมี รูปที่ 1 , 2 , 3	
41.	SN-37	รูป 3 มิติ ศูนย์การเรียนรู้การบำบัดน้ำเสียจากสารเคมี รูปที่ 4 , 5 , 6	
42.	SN-38	ผังกระบวนการปรับพีเอช น้ำเสียจากห้องปฏิบัติการ อาคาร 71	
43.	SN-39	แบบแปลนระบบปรับพีเอชน้ำเสียจากห้องปฏิบัติการ อาคาร 71	
44.	SN-40	แบบขยายระบบผลิตน้ำ REUSE	
45.	SN-41	รูปตัดระบบผลิตน้ำ REUSE	

2/ 21/11/55
800.00
[Signature]
[Signature]

หมายเหตุ : ① อาจมีข้อผิดพลาดอันเกิดจากระบบจัดพิมพ์อัตโนมัติ
(ห้ามใช้เครื่องมือวัดในแบบ ให้ดูจากตัวเลขในแบบเป็นตัวกำหนดเท่านั้น)

OWNER :




PROJECT :

ก่อสร้างศูนย์การเรียนรู้การบำบัดน้ำเสียจากสารเคมี

LOCATION :

คณะวิทยาศาสตร์ประยุกต์
มหาวิทยาลัยเทคโนโลยีพระจอมเกล้าพระนครเหนือ
1518 ถนน ประชาราษฎร์ 1 แขวงวัดแก้ว
เขตบางเขน กรุงเทพมหานคร 10800

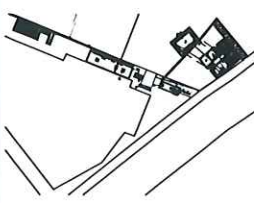

STRUCTURE ENGINEER :

นายณรงค์ เจริญดี สด.6491

ELECTRIC ENGINEER :

นายธนวุฒิ ศาสตรณะ สท.ก 4228

SANITARY ENGINEER :

นาย วิวัฒน์ คณิตธรรม สด.68

MECHANICAL ENGINEER :

ผู้ตรวจสอบ
ผู้ควบคุมการก่อสร้าง บ่อเก็บ กิ่งกึ่งปิณฑุ

DRAFT MAN :

นายคณิศร วัฒนสุข

DRAWING TITLE :

สารบัญแบบ ส่วนที่ 2

CORRECT :

NO.	DATE	PARTICULAR
△	-	-
△		
△		

CHECK BY :PAGE :
SN-00-02

SCALE :TOTAL :

DATE :

อักษรย่อ (ABBREVIATIONS)

กก. (kg)	กิโลกรัม (KILOGRAM)
กม. (km)	กิโลเมตร (KILOMETER)
ค.ส. (RC.)	คอนกรีตเสริมเหล็ก (REINFORCED CONCRETE)
ชม. (hr)	ชั่วโมง (HOUR)
ซม. (cm)	เซนติเมตร (CENTIMETER)
ซม. ² (cm ²)	ตารางเซนติเมตร (SQUARE CENTIMETER)
ซม. ³ (cm ³)	ลูกบาศก์เซนติเมตร (CUBIC CENTIMETER)
น.น. (W)	น้ำหนัก (WEIGHT)
ม. (m)	เมตร (METER)
ม. ² (m ²)	ตารางเมตร (SQUARE METER)
ม. ³ (m ³)	ลูกบาศก์เมตร (CUBIC METER)
มม. (mm)	มิลลิเมตร (MILLIMETER)
มอก. (TIS.)	มาตรฐานผลิตภัณฑ์อุตสาหกรรม (THAI INDUSTRIAL STANDARD)
AB.	เครื่องเป่าอากาศ (AIR BLOWER)
AFF.	AFTER FINISHED FLOOR
BOP.	BOTTOM OF PIPE
CI	เหล็กหล่อ (CAST IRON)
C/C	CENTER TO CENTER
CL	เส้นผ่านศูนย์กลาง (CENTERLINE)
φ	เส้นผ่านศูนย์กลาง (DIAMETER)
DB (๑๕)	เหล็กข้อย่อย (DEFORM BAR)
EL.	ระดับ (ELEVATION)
GL.	ระดับดิน (GROUND LEVEL)
GS	เหล็กอาบสังกะสี (GALVANIZED STEEL)
HDPE	โพลีเอทิลีนความหนาแน่นสูง (HIGH DENSITY POLYETHYLENE)
H.WL	ระดับน้ำสูงสุด HIGH WATER LEVEL
INV.EL	INVERT ELEVATION
LS	FLOAT LEVEL SWITCH
L.WL	ระดับน้ำต่ำสุด LOW WATER LEVEL
MAX.	เป็นอย่างมาก (MAXIMUM)
MIN.	อย่างน้อย (MINIMUM)
MH	บ่อตรวจระบาย (MANHOLE)
NTS.	NOT TO SCALE
OD.	OUTSIDE DIAMETER
P	PUMP
PVC	โพลีไวนิลคลอไรด์ (POLYVINYL CHLORIDE)
PG	PRESSURE GAUGE
R	รัศมี (RADIUS)
RB (๑๕)	เหล็กเส้นกลม (ROUND BAR)
S.P.C.T.	STANDARD PROCTOR COMPACTION TEST
SUS	STAINLESS STEEL
THK.	THICKNESS
TYP	TYPICAL
WL.	ระดับน้ำ (WATER LEVEL)
W/	WITH
W/O	WITH OUT

เครื่องหมายระบบท่อ (PIPING SYMBOLS)

เครื่องหมาย		รายละเอียด
ระบบ FLANGE	ระบบ SCREWED	
		ข้อต่อตรง (JOINT)
		ข้องอ - 90° (ELBOW-90°)
		ข้องอ - 45° (ELBOW-45°)
		ข้องอ - หายขึ้น (ELBOW-TURNED UP)
		ข้องอ - ครว้างลง (ELBOW-TURNED DOWN)
		ข้องอ - รัศมียาว (ELBOW-LONG RADIUS)
		ข้อลด (REDUCING ELBOW)
		ข้อต่อสามทาง (TEE)
		ข้อต่อสามทาง คอขึ้น (TEE-OUTLET UP)
		ข้อต่อสามทาง คอลง (TEE-OUTLET DOWN)
		ข้อต่อสี่ทางรูปตัว T - คอขึ้นทางด้านข้าง (SIDE OUTLET TEE-OUT UP)
		ข้อต่อสี่ทาง (CROSS)
		ข้อลด - แนวตรง (REDUCER-CONCENTRIC)
		ข้อลด - แนวเบี้ยง (REDUCER-ECCENTRIC)
		ข้อต่อสามทางรูปตัว Y (LATERAL)
		ประตุน้ำ (GATE VALVE)
		โกลบอลวาล์ว (GLOBE VALVE)
		บอลวาล์ว (BALL VALVE)
		ประตุน้ำก้นกลับ (CHECK VALVE)
		ประตุน้ำปีกผีเสื้อ (BUTTERFLY VALVE) แบบ (HAND LEVER)
		ประตุน้ำปีกผีเสื้อ (BUTTERFLY VALVE) แบบ (GEAR OPERATE)
		ประตุน้ำนิรภัย (SAFETY VALVE)
		ประตุน้ำนิรภัย (SAFETY VALVE)
		ข้อต่อรับการขยายตัว (EXPANSION JOINT)
		ข้อต่อยูเนียน (UNION)
		ปลอก (SLEEVE)
		RUBBER FLEXIBLE CONNECTION
		FLOW METER

หมายเหตุทั่วไป (GENERAL NOTES)

- ระดับ และมิติต่าง ๆ กำหนดให้เป็นเมตร นอกจากแสดงไว้เป็นอย่างอื่น
- ค่าระดับ
- ค่าระดับในแบบงานระบบเป็นระดับอ้างอิงจากระดับจุดตรวจของโครงการ

เครื่องหมายใช้กับแบบทั่วไป (GENERAL SYMBOLS)

	หน้าตัดดิน (EARTH CUT)
	หน้าตัดดินถม (EARTH FILL)
	ลาดเอียงของดินตัดหรือดินถม มองทางรูปแปลนและด้าน (VIEW OF EARTH CUT OR EARTH FILL SLOPE)
	หน้าตัดหินเรียง (RIPRAP SECTION)
	ลาดเอียงของหินเรียง มองทางรูปแปลนและด้าน (VIEW OF RIPRAP)
	กรวด (GRAVEL)
	ทราย (SAND)
	หน้าตัดคอนกรีต (CONCRETE SECTION)
	หน้าตัดเหล็กหล่อ (CAST IRON, GRAY IRON OR SEMISTEEL)
	หน้าตัดผนังอิฐ (BRICK WALL)
	หน้าตัดไม้ (WOOD SECTION)
	กระจก (GLASS)
	ระดับน้ำหรือของเหลว (WATER OR LIQUID)

SYMBOL OF ELECTRICAL DRAWING

MCB	MAIN BREAKER
CB	CIRCUIT BREAKER
DOL	DIRECT ON LINE
	COIL
	OVERLOAD RELAY
PT	PHASE PROTECTION RELAY
4A	FUSE. 4A., 1P
⊗	PILOT LAMP
①	START
⊙	STOP
⊗	MANUAL / AUTO SELECTOR
M	MAGNETIC CONTACTOR
	TIME SWITCH
	BUZZER ALARM

หมายเหตุ : ① อาจมีข้อผิดพลาดอันเกิดจากระบบจัดพิมพ์ตั้งนั้น
(ห้ามใช้เครื่องมือวัดในแบบ ให้ดูจากตัวเลขในแบบเป็นตัวกำหนดเท่านั้น)

OWNER :




PROJECT :

ก่อสร้างศูนย์การศึกษา
การนำปัดในบริเวณสาธารณะ

LOCATION :

คณะวิศวกรรมศาสตร์
มหาวิทยาลัยเทคโนโลยีพระจอมเกล้าธนบุรี
1518 ถนน พระยาพิชัย 1 แขวงวัดแก้ว
เขตบางกอก กรุงเทพมหานคร 10800

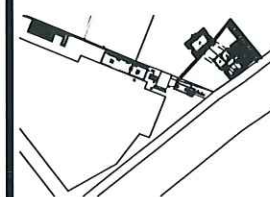

STRUCTURE ENGINEER :

นายณรงค์ เจริญดี ส.ศ.๕๑๑

ELECTRIC ENGINEER :

นายวิชาญ ศาสตรานันท์ ส.ศ.๕๒๕

SANITARY ENGINEER :

นายวิชาญ ศาสตรานันท์ ส.ศ.๕๒๕

MECHANICAL ENGINEER :

ผู้ตรวจร่าง

ผู้ควบคุมงานก่อสร้าง บ่อฝังดิน

DRAFT MAN :


นายวิชาญ ศาสตรานันท์

DRAWING TITLE :

ABBREVIATIONS
AND SYMBOLS

CORRECT :

NO.	DATE	PARTICULAR
1	-	-
2	-	-
3	-	-
CHECK BY :		PAGE : SN-01
SCALE :		TOTAL :
DATE :		

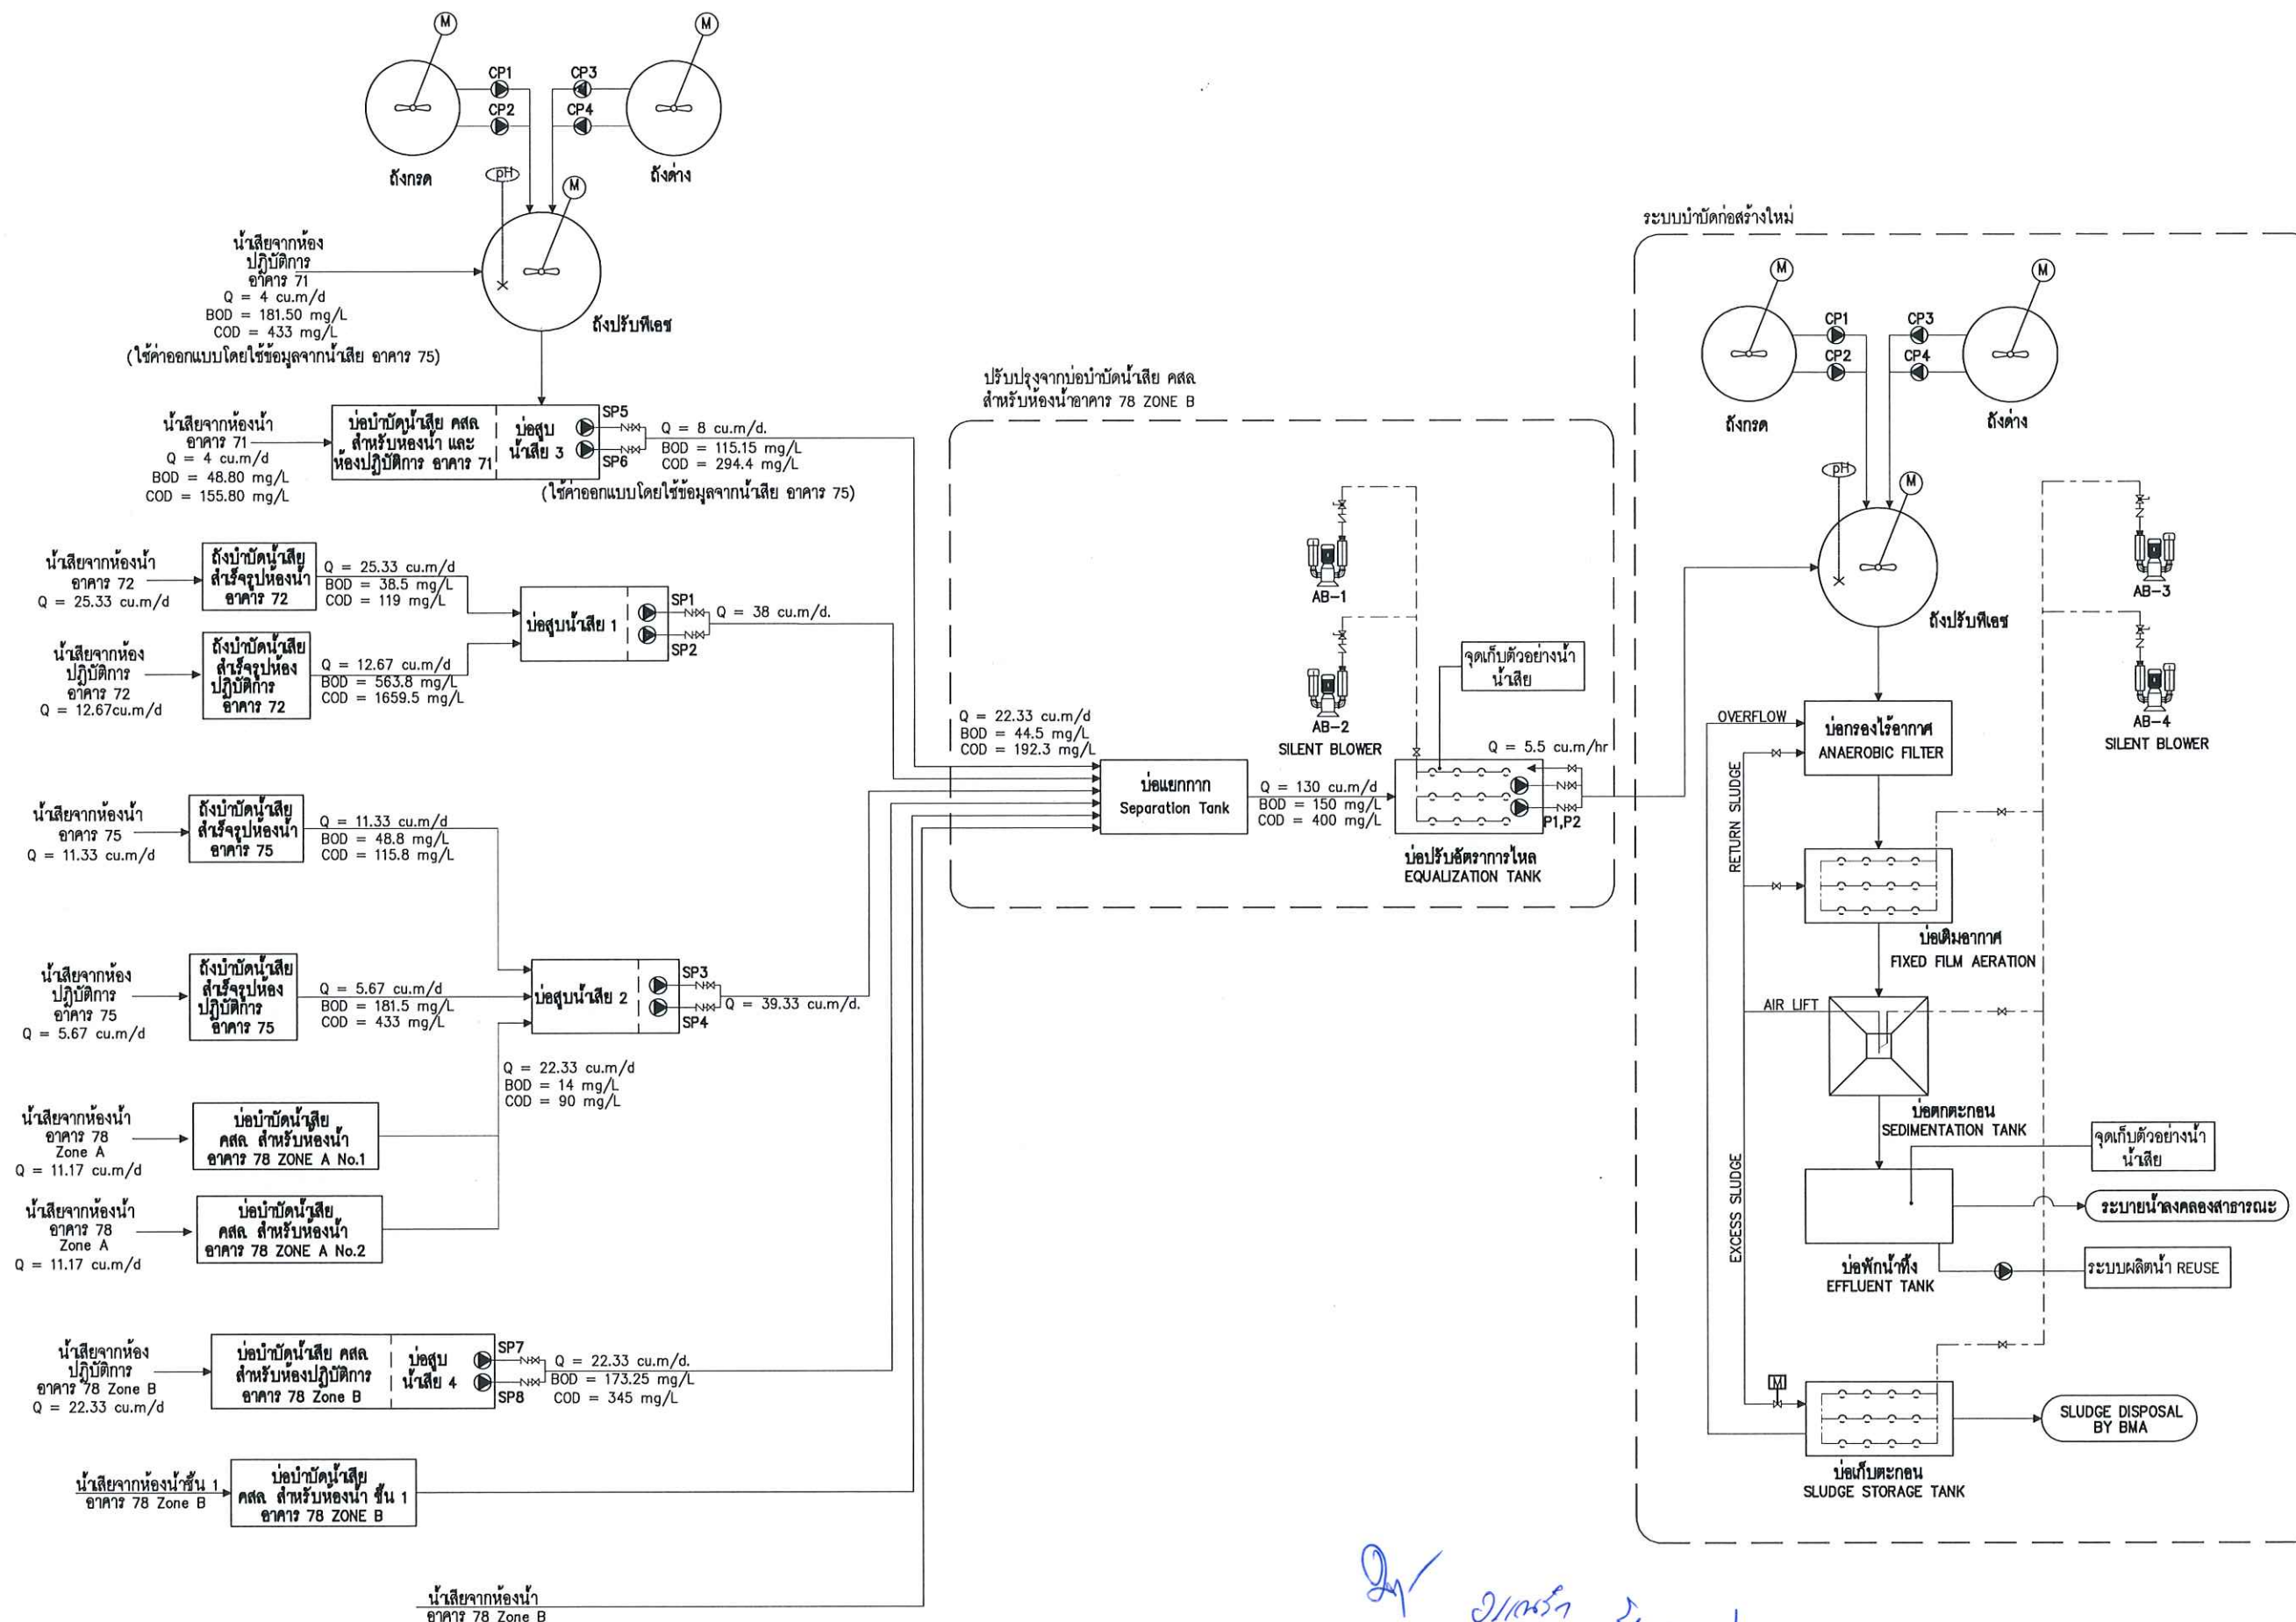

SCHEMATIC FLOW DIAGRAM FOR WASTEWATER TREATMENT PLANT

หมายเหตุ : ① อาจมีข้อผิดพลาดอันเกิดจากระบบจัดพิมพ์ตั้งนั้น
(ห้ามใช้เครื่องมือวัดในแบบ ให้ดูจากตัวเลขในแบบเป็นตัวกำหนดเท่านั้น)

OWNER :

PROJECT :

LOCATION :

STRUCTURE ENGINEER :

ELECTRIC ENGINEER :

SANITARY ENGINEER :

MECHANICAL ENGINEER :

DRAFT MAN :

DRAWING TITLE :



CORRECT :

NO.	DATE	PARTICULAR
△	-	-
△	-	-
△	-	-

CHECK BY : PAGE : SN-02-1

SCALE : TOTAL :


DATE :

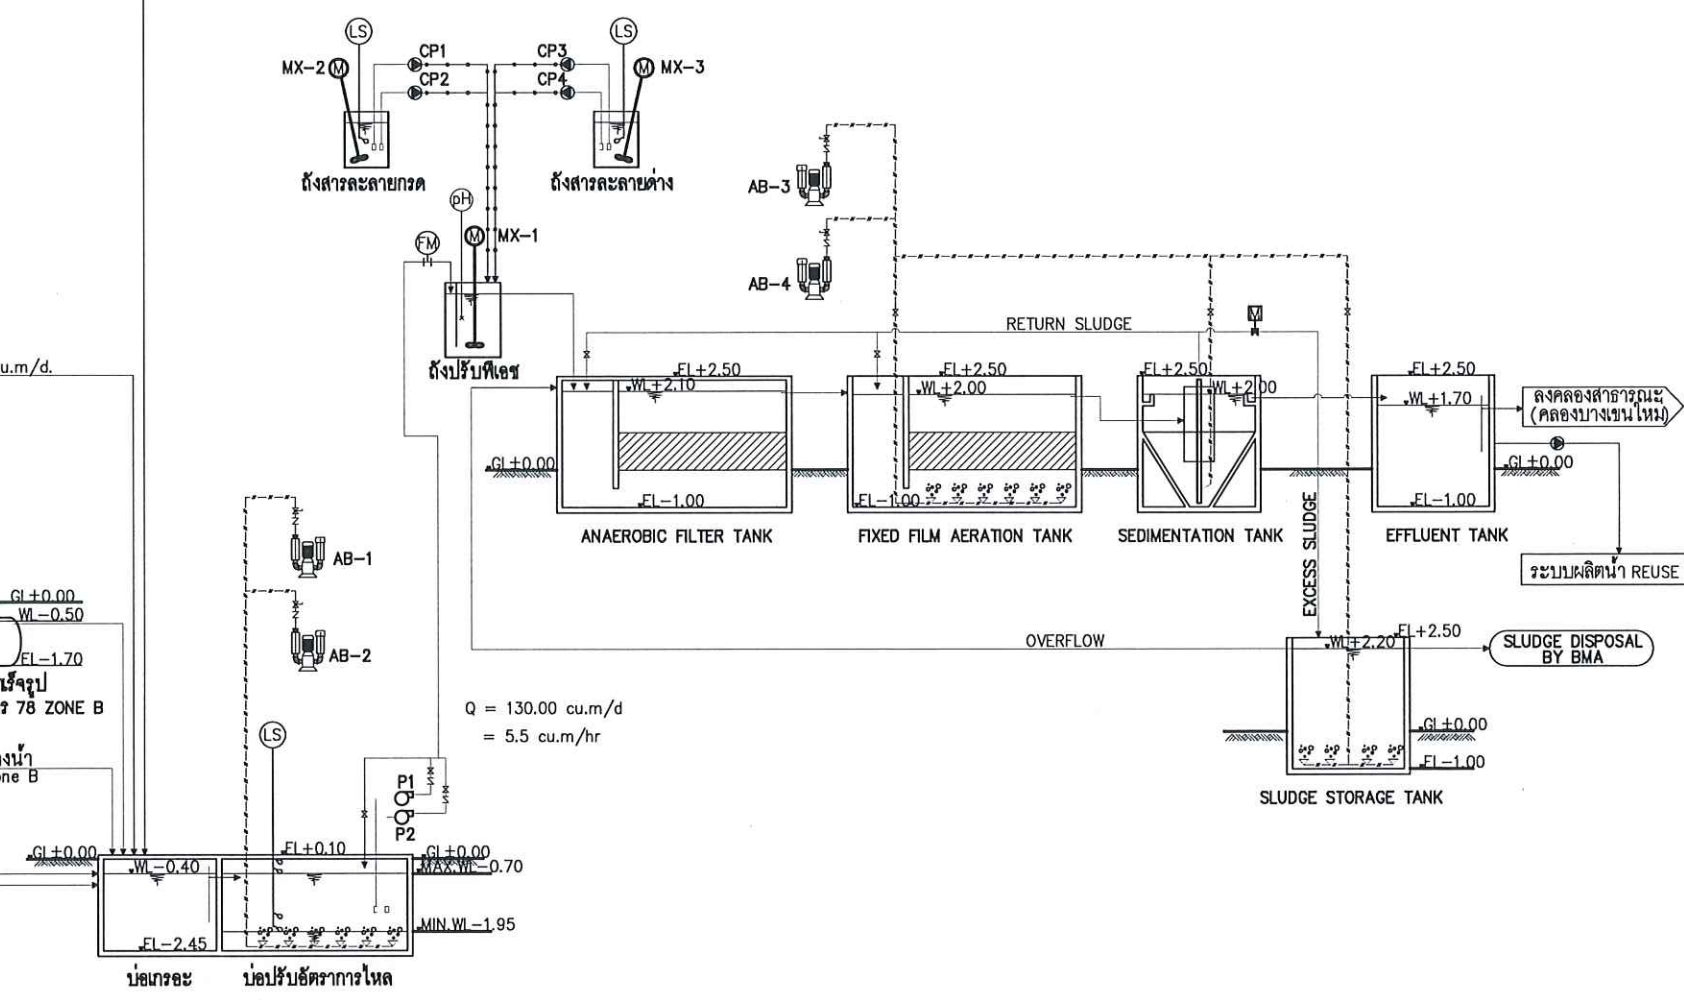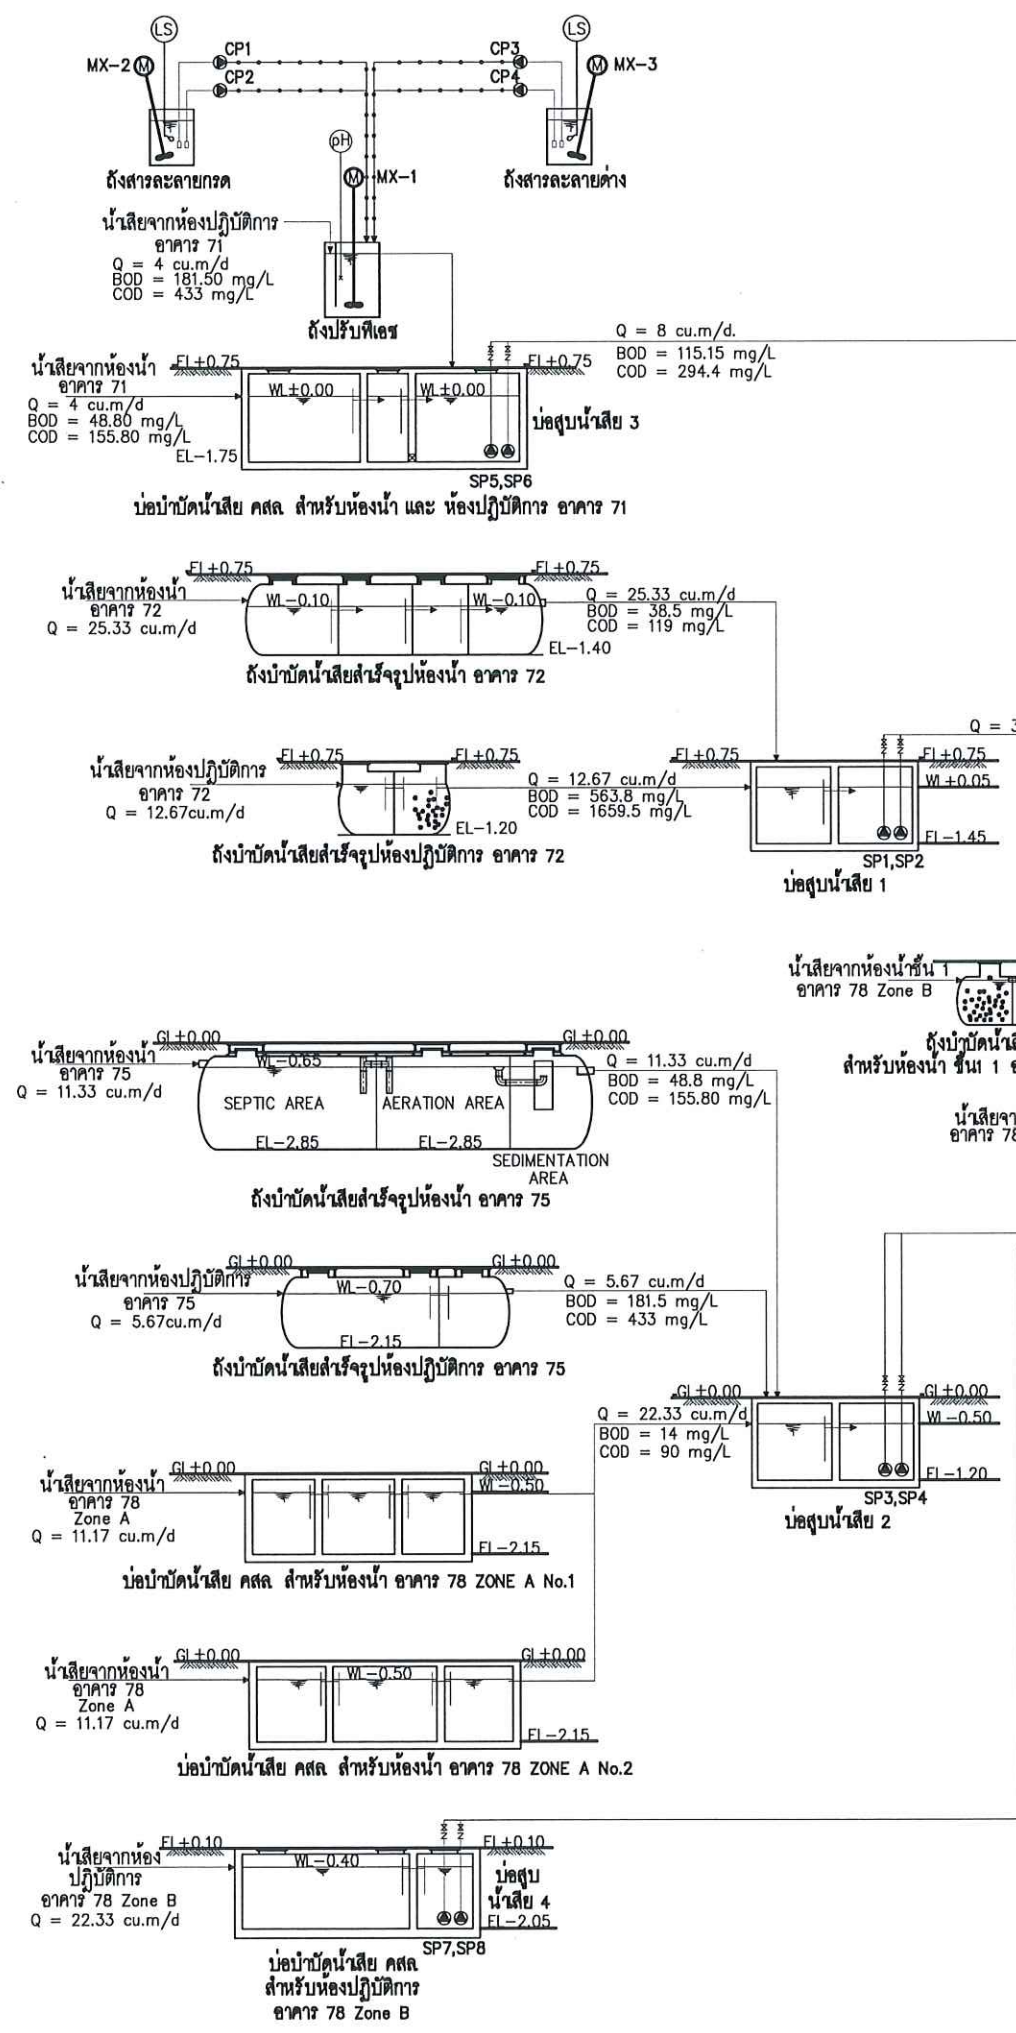


HYDRAULIC PROFILE FOR WASTEWATER TREATMENT PLANT

หมายเหตุ : ① อาจมีข้อผิดพลาดอันเกิดจากระบบจัดพิมพ์ตั้งนั้น
(ห้ามใช้เครื่องมือวัดในแบบ ให้ดูจากตัวเลขในแบบเป็นตัวกำหนดเท่านั้น)

OWNER :		
PROJECT :		
ก่อสร้างศูนย์การศึกษานานาชาติ มหาวิทยาลัยเทคโนโลยีพระจอมเกล้าพระนครเหนือ 1518 ถนน ประชาชนบุรี 1 แขวงจตุจักร เขตปทุมธานี กรุงเทพมหานคร 10800		
LOCATION :		
คณะวิทยาศาสตร์และเทคโนโลยี มหาวิทยาลัยเทคโนโลยีพระจอมเกล้าพระนครเหนือ 1518 ถนน ประชาชนบุรี 1 แขวงจตุจักร เขตปทุมธานี กรุงเทพมหานคร 10800		
STRUCTURE ENGINEER :		
นายณัฐ ทรัพย์ ๓๕๔๙๑		
ELECTRIC ENGINEER :		
นายณัฐ ทรัพย์ ๓๕๔๙๑		
SANITARY ENGINEER :		
นาย วิชาญ ศิริธรรม ๓๕๔๙๑		
MECHANICAL ENGINEER :		
ผู้ตรวจสอบ		
ผู้ตรวจพิจารณา บ่อฝัง ฝังกลบ		
DRAFT MAN :		
นายณัฐ ทรัพย์ ๓๕๔๙๑		
DRAWING TITLE :		
HYDRAULIC PROFILE FOR WASTEWATER TREATMENT PLANT		
CORRECT :		
NO.	DATE	PARTICULAR
1		
2		
3		
CHECK BY :	PAGE :	
SCALE :	TOTAL :	
DATE :		

 

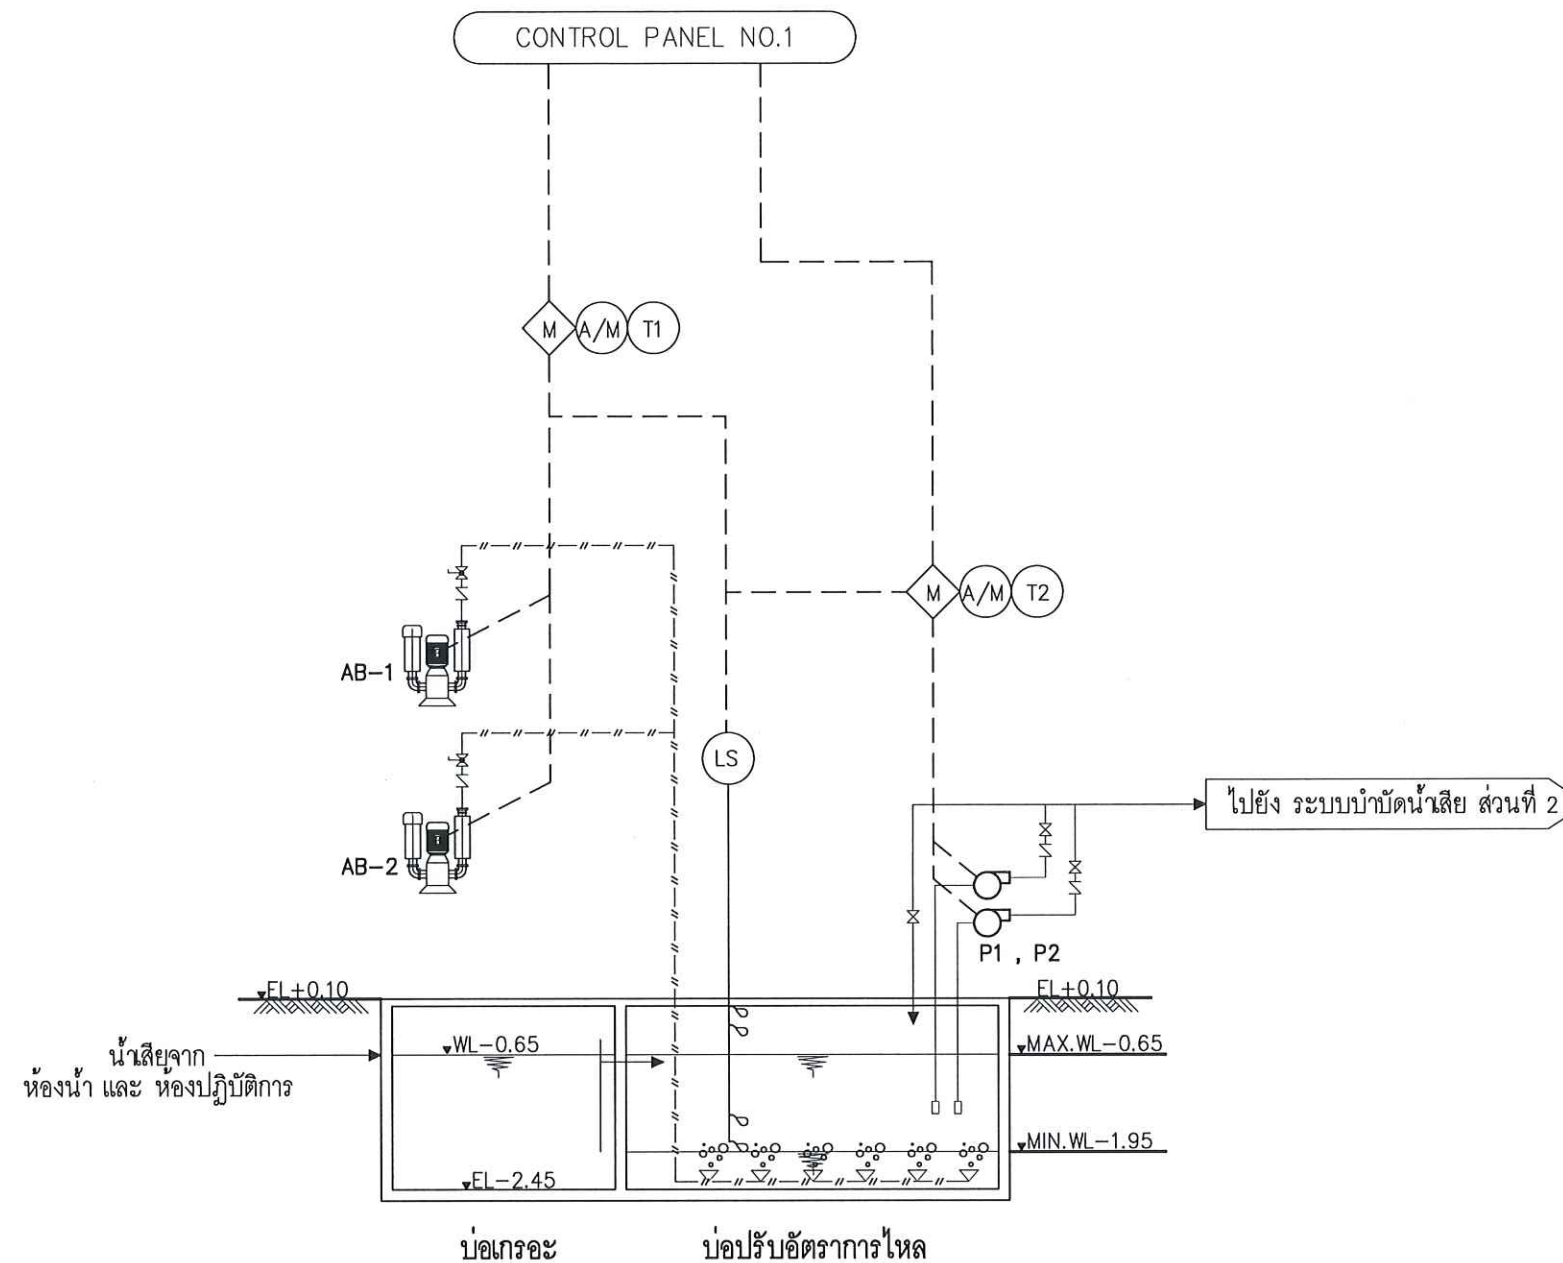

PROCESS AND CONTROL DIAGRAM (ส่วนที่ 1)

2/1/2561

2/1/2561

2/1/2561

หมายเหตุ : ① อาจมีข้อผิดพลาดอันเกิดจากระบบจัดพิมพ์ ดังนั้น
(ห้ามใช้เครื่องมือวัดในแบบ ให้ดูจากตัวเลขในแบบเป็นตัวกำหนดเท่านั้น)

OWNER :




PROJECT :

ก่อสร้างศูนย์การศึกษา
กษณบัณฑิตวิทยาลัย

LOCATION :

คณะวิทยาศาสตร์และเทคโนโลยี
มหาวิทยาลัยเทคโนโลยีพระจอมเกล้าธนบุรี
1518 ถนน พระราชมนูรี 1 แขวงวัดท่า
เตาบางเรือ กรุงเทพมหานคร 10800

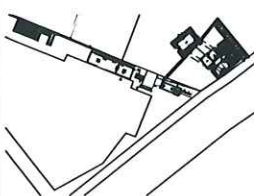

STRUCTURE ENGINEER :

นายสมรค์ เจริญศรี ศส.6491

ELECTRIC ENGINEER :

นายสมรค์ เจริญศรี ศส.4228

SANITARY ENGINEER :

นาย วิวัฒน์ สันติธรรม ศส.68

MECHANICAL ENGINEER :

ผู้ตรวจร่าง

ผู้ควบคุมการก่อสร้าง บ่อเก็บน้ำ

DRAFT MAN :

นายคณิศร วัฒนชัย

DRAWING TITLE :

PROCESS AND CONTROL DIAGRAM
(ส่วนที่ 1)

CORRECT :

NO.	DATE	PARTICULAR
△	-	-
△	-	-
△	-	-

CHECK BY :

PAGE :
SN-05

SCALE :

TOTAL :

DATE :

EQUIPMENT LIST AND FUNCTION CONTROL
CONTROL PANEL FOR WASTEWATER SUMP NO.1

No.	Description	Symbols	Place Installation	Q'ty	Specification	Motor	Speed	Voltage	Operation Condition			Function Control
									Duty	Stand By	Spare	
1.	Submersible Pump	SP1 , SP2	บ่อสูบน้ำเสีย 1	2	Q = 5.42 m ³ /hr. TDH = 10 m.	0.75 kW	3000	3 phase/380V/50Hz	1	1	—	Auto/Manual by Float switch 3 ระดับ & run dry protection สลับกันทำงานโดยใช้ Latching Relay ควบคุมการทำงานของ เครื่องสูบน้ำแต่ละตัว Auto - ลูกลอยตำแหน่งล่างสุด : แสดงสถานะ LOW LEVEL และส่งสัญญาณเครื่องสูบน้ำหยุดทำงาน (PROTECTION) เมื่อลูกลอยตก - ลูกลอยที่ 2 : เครื่องสูบน้ำทำงานครั้งละ 1 เครื่อง เมื่อลูกลอยหาย โดยสลับการทำงานโดย Latching Relay - ลูกลอยที่ 3 : เครื่องสูบน้ำทำงานพร้อมกัน 2 เครื่อง และส่งสัญญาณ Alarm เมื่อลูกลอยหาย และเมื่อลูกลอยตก เครื่องสูบน้ำทำงาน 1 เครื่อง และ สัญญาณ Alarm หยุด Manual—On/Off

EQUIPMENT LIST AND FUNCTION CONTROL
CONTROL PANEL FOR WASTEWATER SUMP NO.2

No.	Description	Symbols	Place Installation	Q'ty	Specification	Motor	Speed	Voltage	Operation Condition			Function Control
									Duty	Stand By	Spare	
1.	Submersible Pump	SP3 , SP4	บ่อสูบน้ำเสีย 2	2	Q = 5.62 m ³ /hr. TDH = 10 m.	0.75 kW	3000	3 phase/380V/50Hz	1	1	—	Auto/Manual by Float switch 3 ระดับ & run dry protection สลับกันทำงานโดยใช้ Latching Relay ควบคุมการทำงานของ เครื่องสูบน้ำแต่ละตัว Auto - ลูกลอยตำแหน่งล่างสุด : แสดงสถานะ LOW LEVEL และส่งสัญญาณเครื่องสูบน้ำหยุดทำงาน (PROTECTION) เมื่อลูกลอยตก - ลูกลอยที่ 2 : เครื่องสูบน้ำทำงานครั้งละ 1 เครื่อง เมื่อลูกลอยหาย โดยสลับการทำงานโดย Latching Relay - ลูกลอยที่ 3 : เครื่องสูบน้ำทำงานพร้อมกัน 2 เครื่อง และส่งสัญญาณ Alarm เมื่อลูกลอยหาย และเมื่อลูกลอยตก เครื่องสูบน้ำทำงาน 1 เครื่อง และ สัญญาณ Alarm หยุด Manual—On/Off

EQUIPMENT LIST AND FUNCTION CONTROL
CONTROL PANEL FOR WASTEWATER SUMP NO.3

No.	Description	Symbols	Place Installation	Q'ty	Specification	Motor	Speed	Voltage	Operation Condition			Function Control
									Duty	Stand By	Spare	
1.	Submersible Pump	SP5 , SP6	บ่อสูบน้ำเสีย 3	2	Q = 1.14 m ³ /hr. TDH = 10 m.	0.75 kW	3000	3 phase/380V/50Hz	1	1	—	Auto/Manual by Float switch 3 ระดับ & run dry protection สลับกันทำงานโดยใช้ Latching Relay ควบคุมการทำงานของ เครื่องสูบน้ำแต่ละตัว Auto - ลูกลอยตำแหน่งล่างสุด : แสดงสถานะ LOW LEVEL และส่งสัญญาณเครื่องสูบน้ำหยุดทำงาน (PROTECTION) เมื่อลูกลอยตก - ลูกลอยที่ 2 : เครื่องสูบน้ำทำงานครั้งละ 1 เครื่อง เมื่อลูกลอยหาย โดยสลับการทำงานโดย Latching Relay - ลูกลอยที่ 3 : เครื่องสูบน้ำทำงานพร้อมกัน 2 เครื่อง และส่งสัญญาณ Alarm เมื่อลูกลอยหาย และเมื่อลูกลอยตก เครื่องสูบน้ำทำงาน 1 เครื่อง และ สัญญาณ Alarm หยุด Manual—On/Off

EQUIPMENT LIST AND FUNCTION CONTROL
CONTROL PANEL FOR WASTEWATER SUMP NO.4

No.	Description	Symbols	Place Installation	Q'ty	Specification	Motor	Speed	Voltage	Operation Condition			Function Control
									Duty	Stand By	Spare	
1.	Submersible Pump	SP7 , SP8	บ่อสูบน้ำเสีย 4	2	Q = 3.20 m ³ /hr. TDH = 5.0 m.	0.75 kW	3000	3 phase/380V/50Hz	1	1	—	Auto/Manual by Float switch 3 ระดับ & run dry protection สลับกันทำงานโดยใช้ Latching Relay ควบคุมการทำงานของ เครื่องสูบน้ำแต่ละตัว Auto - ลูกลอยตำแหน่งล่างสุด : แสดงสถานะ LOW LEVEL และส่งสัญญาณเครื่องสูบน้ำหยุดทำงาน (PROTECTION) เมื่อลูกลอยตก - ลูกลอยที่ 2 : เครื่องสูบน้ำทำงานครั้งละ 1 เครื่อง เมื่อลูกลอยหาย โดยสลับการทำงานโดย Latching Relay - ลูกลอยที่ 3 : เครื่องสูบน้ำทำงานพร้อมกัน 2 เครื่อง และส่งสัญญาณ Alarm เมื่อลูกลอยหาย และเมื่อลูกลอยตก เครื่องสูบน้ำทำงาน 1 เครื่อง และ สัญญาณ Alarm หยุด Manual—On/Off

OWNER :




PROJECT :

ก่อสร้างศูนย์กักขัง
กษณักค่นน้ำจากสวนคณ

LOCATION :

คณะวิศวกรรมศาสตรบัณฑิต
มหาวิทยาลัยเทคโนโลยีพระจอมเกล้าพระนครเหนือ
1518 ถนน ปะชาชนาธิปัตย์ 1 แขวงจตุจักร
เขตบางซื่อ กรุงเทพมหานคร 10800

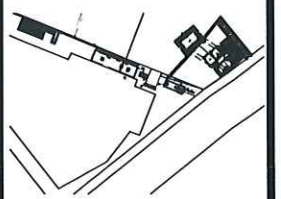

STRUCTURE ENGINEER :

นายณนงค์ เจริญศรี สด.6491

ELECTRIC ENGINEER :

นายธนวุฒิ ศาสตรคณ สด.4228

SANITARY ENGINEER :

นาย ไพรัตน์ ศันสนิธร สด.68

MECHANICAL ENGINEER :

ผู้ตรวจสอบ

ผู้รับเหตวรื้อรอย บ่อฝัง คณบักค่นน้ำ

DRAFT MAN :

นายคณิษฐาณณ์ ธินคณ

DRAWING TITLE :

EQUIPMENT LIST AND
FUNCTION CONTROL
CONTROL PANEL FOR
WASTEWATER SUMP
NO.1 , 2 , 3 , 4

CORRECT :

NO.	DATE	PARTICULAR
△	-	-
△	-	-
△	-	-
CHECK BY :		PAGE : SN-07
SCALE :		TOTAL :
DATE :		

หมายเหตุ : ① อาจมีข้อผิดพลาดอันเกิดจากระบบจัดพิมพ์อัตโนมัติ
(ห้ามใช้เครื่องมือวัดแบบ ให้ดูจากตัวเลขในแบบเป็นตัวกำหนดเท่านั้น)

EQUIPMENT LIST AND FUNCTION CONTROL FOR CONTROL PANEL WWTP NO.1

No.	Description	Symbols	Place Installation	Q'ty	Specification	Motor	Speed	Voltage	Operation Condition			Function Control
									Duty	Stand By	Spore	
1.	เครื่องสูบน้ำ Self Centrigugal Pump	P1 , P2	บ่อปรับอัตรากรไหล	2	Q = 5.5 m3/hr. TDH = 6.0 m.	0.40 kW	3000	3 phase/380V/50Hz	1	1	-	Auto/Manual by Float switch 4 ระดับ & run dry protection สลับกันทำงานโดยใช้ Timer ควบคุมการทำงานของเครื่องสูบน้ำแต่ละตัว Auto - ลูกลอยตำแหน่งสูงสุด : แสดงสถานะ LOW LEVEL - ลูกลอยที่ 2 : เครื่องสูบน้ำหยุดทำงาน (PROTECTION) เมื่อลูกลอยตก - ลูกลอยที่ 3 : เครื่องสูบน้ำทำงานครั้งละ 1 เครื่อง เมื่อลูกลอยหาย โดยสลับการทำงานโดย Timer - ลูกลอยที่ 4 : เครื่องสูบน้ำทำงานพร้อมกัน 2 เครื่อง และส่งสัญญาณ Alarm เมื่อลูกลอยหาย และเมื่อลูกลอยตก เครื่องสูบน้ำทำงาน 1 เครื่อง และ สัญญาณ Alarm หยุด Manual-On/Off
2.	เครื่องเติมอากาศ SILENT AIR BLOWER	AB-1,AB-2	บ่อปรับอัตรากรไหล	2	Q = 1.00 m3/min TDH = 2.5 m.	1.5 kW	1500	3 phase/380V/50Hz	1	1	-	Auto/Manual by Timer Auto - ทำงานปกติโดยใช้ Timer ควบคุมการทำงานของเครื่องเติมอากาศครั้งละ 1 เครื่อง โดยสลับการทำงานตาม Timer และช่วงเวลาที่ตั้งไว้ Manual-On/Off

EQUIPMENT LIST AND FUNCTION CONTROL FOR CONTROL PANEL WWTP NO.2

No.	Description	Symbols	Place Installation	Q'ty	Specification	Motor	Speed	Voltage	Operation Condition			Function Control
									Duty	Stand By	Spore	
1.	เครื่องเติมอากาศ SILENT AIR BLOWER	AB-3,AB-4	บ่อเติมอากาศ แบบตัวกลางยึดเกาะ	2	Q = 1.25 m3/min TDH = 3.5 m.	2.2 kW	1500	3 phase/380V/50Hz	1	1	-	Auto/Manual by Timer Auto - ทำงานปกติโดยใช้ Timer ควบคุมการทำงานของเครื่องเติมอากาศครั้งละ 1 เครื่อง โดยสลับการทำงานทุก 6 ชั่วโมง Manual-On/Off
2.	เครื่องจ่ายสารละลาย กรดอะซิติก 10%	CP-1 CP-2	ถังสารละลายกรด	2	Q = 22 l/hr TDH = 1.5 bar	0.2 kW	1500	3 phase/380V/50Hz	1	1	-	Auto/Manual Auto - ทำงานโดยสั่งการทำงานตามค่า pH ในถังปรับพีเอช - จะทำงานเมื่อค่า pH สูงกว่า 8.0 Manual-On/Off
3.	เครื่องจ่ายสารละลาย โซดาไฟ 40%	CP-3 CP-4	ถังสารละลายด่าง	2	Q = 22 l/hr TDH = 1.5 bar	0.2 kW	1500	3 phase/380V/50Hz	1	1	-	Auto/Manual Auto - ทำงานโดยสั่งการทำงานตามค่า pH ในถังปรับพีเอช - จะทำงานเมื่อค่า pH ต่ำกว่า 6.0 Manual-On/Off
4.	เครื่องกวนผสม สำหรับถังปรับพีเอช	MX-1	ถังปรับพีเอช Volume = 500 l.	1	Axial Turbine	0.18 kW	1000	3 phase/380V/50Hz	1	-	-	Auto/Manual Auto - INTERLOCK WITH CP1 , CP2 , CP3 , CP4 Manual-On/Off
5.	เครื่องกวนผสมสำหรับสารเคมีถังสารละลายกรด	MX-2	ถังสารละลายกรด Volume = 300 l.	1	Propeller type	0.18 kW	1000	3 phase/380V/50Hz	1	-	-	Manual-On/Off
6.	เครื่องกวนผสมสำหรับสารเคมีถังสารละลายด่าง	MX-3	ถังสารละลายด่าง Volume = 300 l.	1	Propeller type	0.18 kW	1000	3 phase/380V/50Hz	1	-	-	Manual-On/Off
7.	pH Controller	-	ถังปรับพีเอช	1	-	-	-	-	1	-	-	-

EQUIPMENT LIST AND FUNCTION CONTROL FOR pH ADJUST SYSTEM

No.	Description	Symbols	Place Installation	Q'ty	Specification	Motor	Speed	Voltage	Operation Condition			Function Control
									Duty	Stand By	Spore	
1.	เครื่องจ่ายสารละลาย กรดอะซิติก 10%	CP-1 CP-2	ถังสารละลายกรด	2	Q = 22 l/hr TDH = 1.5 bar	0.2 kW	1500	3 phase/380V/50Hz	1	1	-	Auto/Manual Auto - ทำงานโดยสั่งการทำงานตามค่า pH ในถังปรับพีเอช - จะทำงานเมื่อค่า pH สูงกว่า 8.0 Manual-On/Off
2.	เครื่องจ่ายสารละลาย โซดาไฟ 40%	CP-3 CP-4	ถังสารละลายด่าง	2	Q = 22 l/hr TDH = 1.5 bar	0.2 kW	1500	3 phase/380V/50Hz	1	1	-	Auto/Manual Auto - ทำงานโดยสั่งการทำงานตามค่า pH ในถังปรับพีเอช - จะทำงานเมื่อค่า pH ต่ำกว่า 6.0 Manual-On/Off
3.	เครื่องกวนผสม สำหรับถังปรับพีเอช	MX-1	ถังปรับพีเอช Volume = 500 l.	1	Axial Turbine	0.18 kW	1000	3 phase/380V/50Hz	1	-	-	Auto/Manual Auto - INTERLOCK WITH CP1 , CP2 , CP3 , CP4 Manual-On/Off

EQUIPMENT LIST AND FUNCTION CONTROL FOR REUSE WATER SYSTEM

No.	Description	Symbols	Place Installation	Q'ty	Specification	Motor	Speed	Voltage	Operation Condition			Function Control
									Duty	Stand By	Spore	
1.	เครื่องสูบน้ำเข้าถังกรองทราย End Suction Pump	RP-1	ระบบผลิตน้ำ REUSE	1	Q = 1 m ³ /hr TDH = 10 m.	0.375 kW	2900	1 phase/220V/50Hz	1	-	-	Auto/Manual Auto - ทำงานตามระดับลูกลอยในถังเก็บน้ำ REUSE - ลูกลอยตำแหน่งสูงสุด : สั่งให้เครื่องสูบน้ำเข้าถังกรองทราย - ลูกลอยที่ 3 : เครื่องสูบน้ำหยุดทำงาน Manual-On/Off
2.	เครื่องสูบน้ำล้างถังกรองทราย End Suction Pump	BRP-1	ระบบผลิตน้ำ REUSE	1	Q = 3 m ³ /hr TDH = 20 m.	0.55 kW	2900	1 phase/220V/50Hz	1	-	-	Manual On/Off และ สั่งตัดการทำงานด้วยลูกลอยตำแหน่งสูงสุดในถังเก็บน้ำ REUSE
3.	เครื่องสูบน้ำวัดดันไม่ Booster Pump	RP-2	ระบบผลิตน้ำ REUSE	1	Q = 54-68 L/hr TDH = 8-24 m.	0.40 kW	-	1 phase/220V/50Hz	1	-	-	Auto/Manual Auto - ทำงานตามระดับลูกลอยในถังเก็บน้ำ REUSE และ PRESSURE SWITCH ของเครื่องสูบน้ำ - สั่งตัดการทำงานด้วยลูกลอยตำแหน่งสูงสุดในถังเก็บน้ำ REUSE Manual-On/Off
4.	เครื่องจ่ายสารละลายคลอรีน	RCP-1	ระบบผลิตน้ำ REUSE	1	อัตราสูบน้ำ 0 - 5.0 ลิตร/นาที แรงดัน 1.5 บาร์	40 WATT	-	1 phase/220V/50Hz	1	-	-	Auto/Manual Auto - INTERLOCK กับเครื่องสูบน้ำ RP-1 - ลูกลอยต่ำในถังเตรียมสารเคมี - สั่งตัดการทำงานของเครื่องจ่ายสารเคมี Manual-On/Off
5.	เครื่องกวนผสมละลายคลอรีน	RMX-1	ระบบผลิตน้ำ REUSE	1	ปริมาตรการกวน 100 ลิตร ความเร็วรอบกวน ไม่เกิน 1000 RPM	40 WATT	-	1 phase/220V/50Hz	1	-	-	Manual-On/Off

หมายเหตุ : ① อาจมีข้อผิดพลาดอันเกิดจากระบบจัดพิมพ์ตั้งนั้น
(ห้ามใช้เครื่องมือวัดในแบบ ให้ดูจากตัวเลขในแบบเป็นตัวกำหนดเท่านั้น)

OWNER :




PROJECT :

ก่อสร้างศูนย์การเรียนรู้
การบำบัดน้ำเสียจากสวนเคมี

LOCATION :

คณะวิทยาศาสตร์และเทคโนโลยี มหาวิทยาลัยเทคโนโลยีพระจอมเกล้าธนบุรี
1518 ถนน ประมาศบุรี 1 แขวงวัดท่า
เขตลาดกระบัง กรุงเทพมหานคร 10800

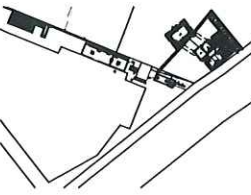

STRUCTURE ENGINEER :

นายณรงค์ เจริญดี สท.6491

ELECTRIC ENGINEER :

นายธนวุฒิ ศาสตรานันท์ สท. 4228

SANITARY ENGINEER :

นาย วิชาญ ศิโนธรรม สท.68

MECHANICAL ENGINEER :

ผู้ตรวจสอบ

ผู้ควบคุมอาคาร บ่อส่ง สท.ปจ.กต

DRAFT MAN :

นายคณิศร มินชัย

DRAWING TITLE :

EQUIPMENT LIST AND
FUNCTION CONTROL
FOR CONTROL PANEL
WWTP NO.1 , 2
, pH ADJUST SYSTEM
AND REUSE WATER SYSTEM

CORRECT :

NO.	DATE	PARTICULAR
△	-	-
△	-	-
△	-	-

CHECK BY :


PAGE :

SN-08

SCALE :

TOTAL :

DATE :

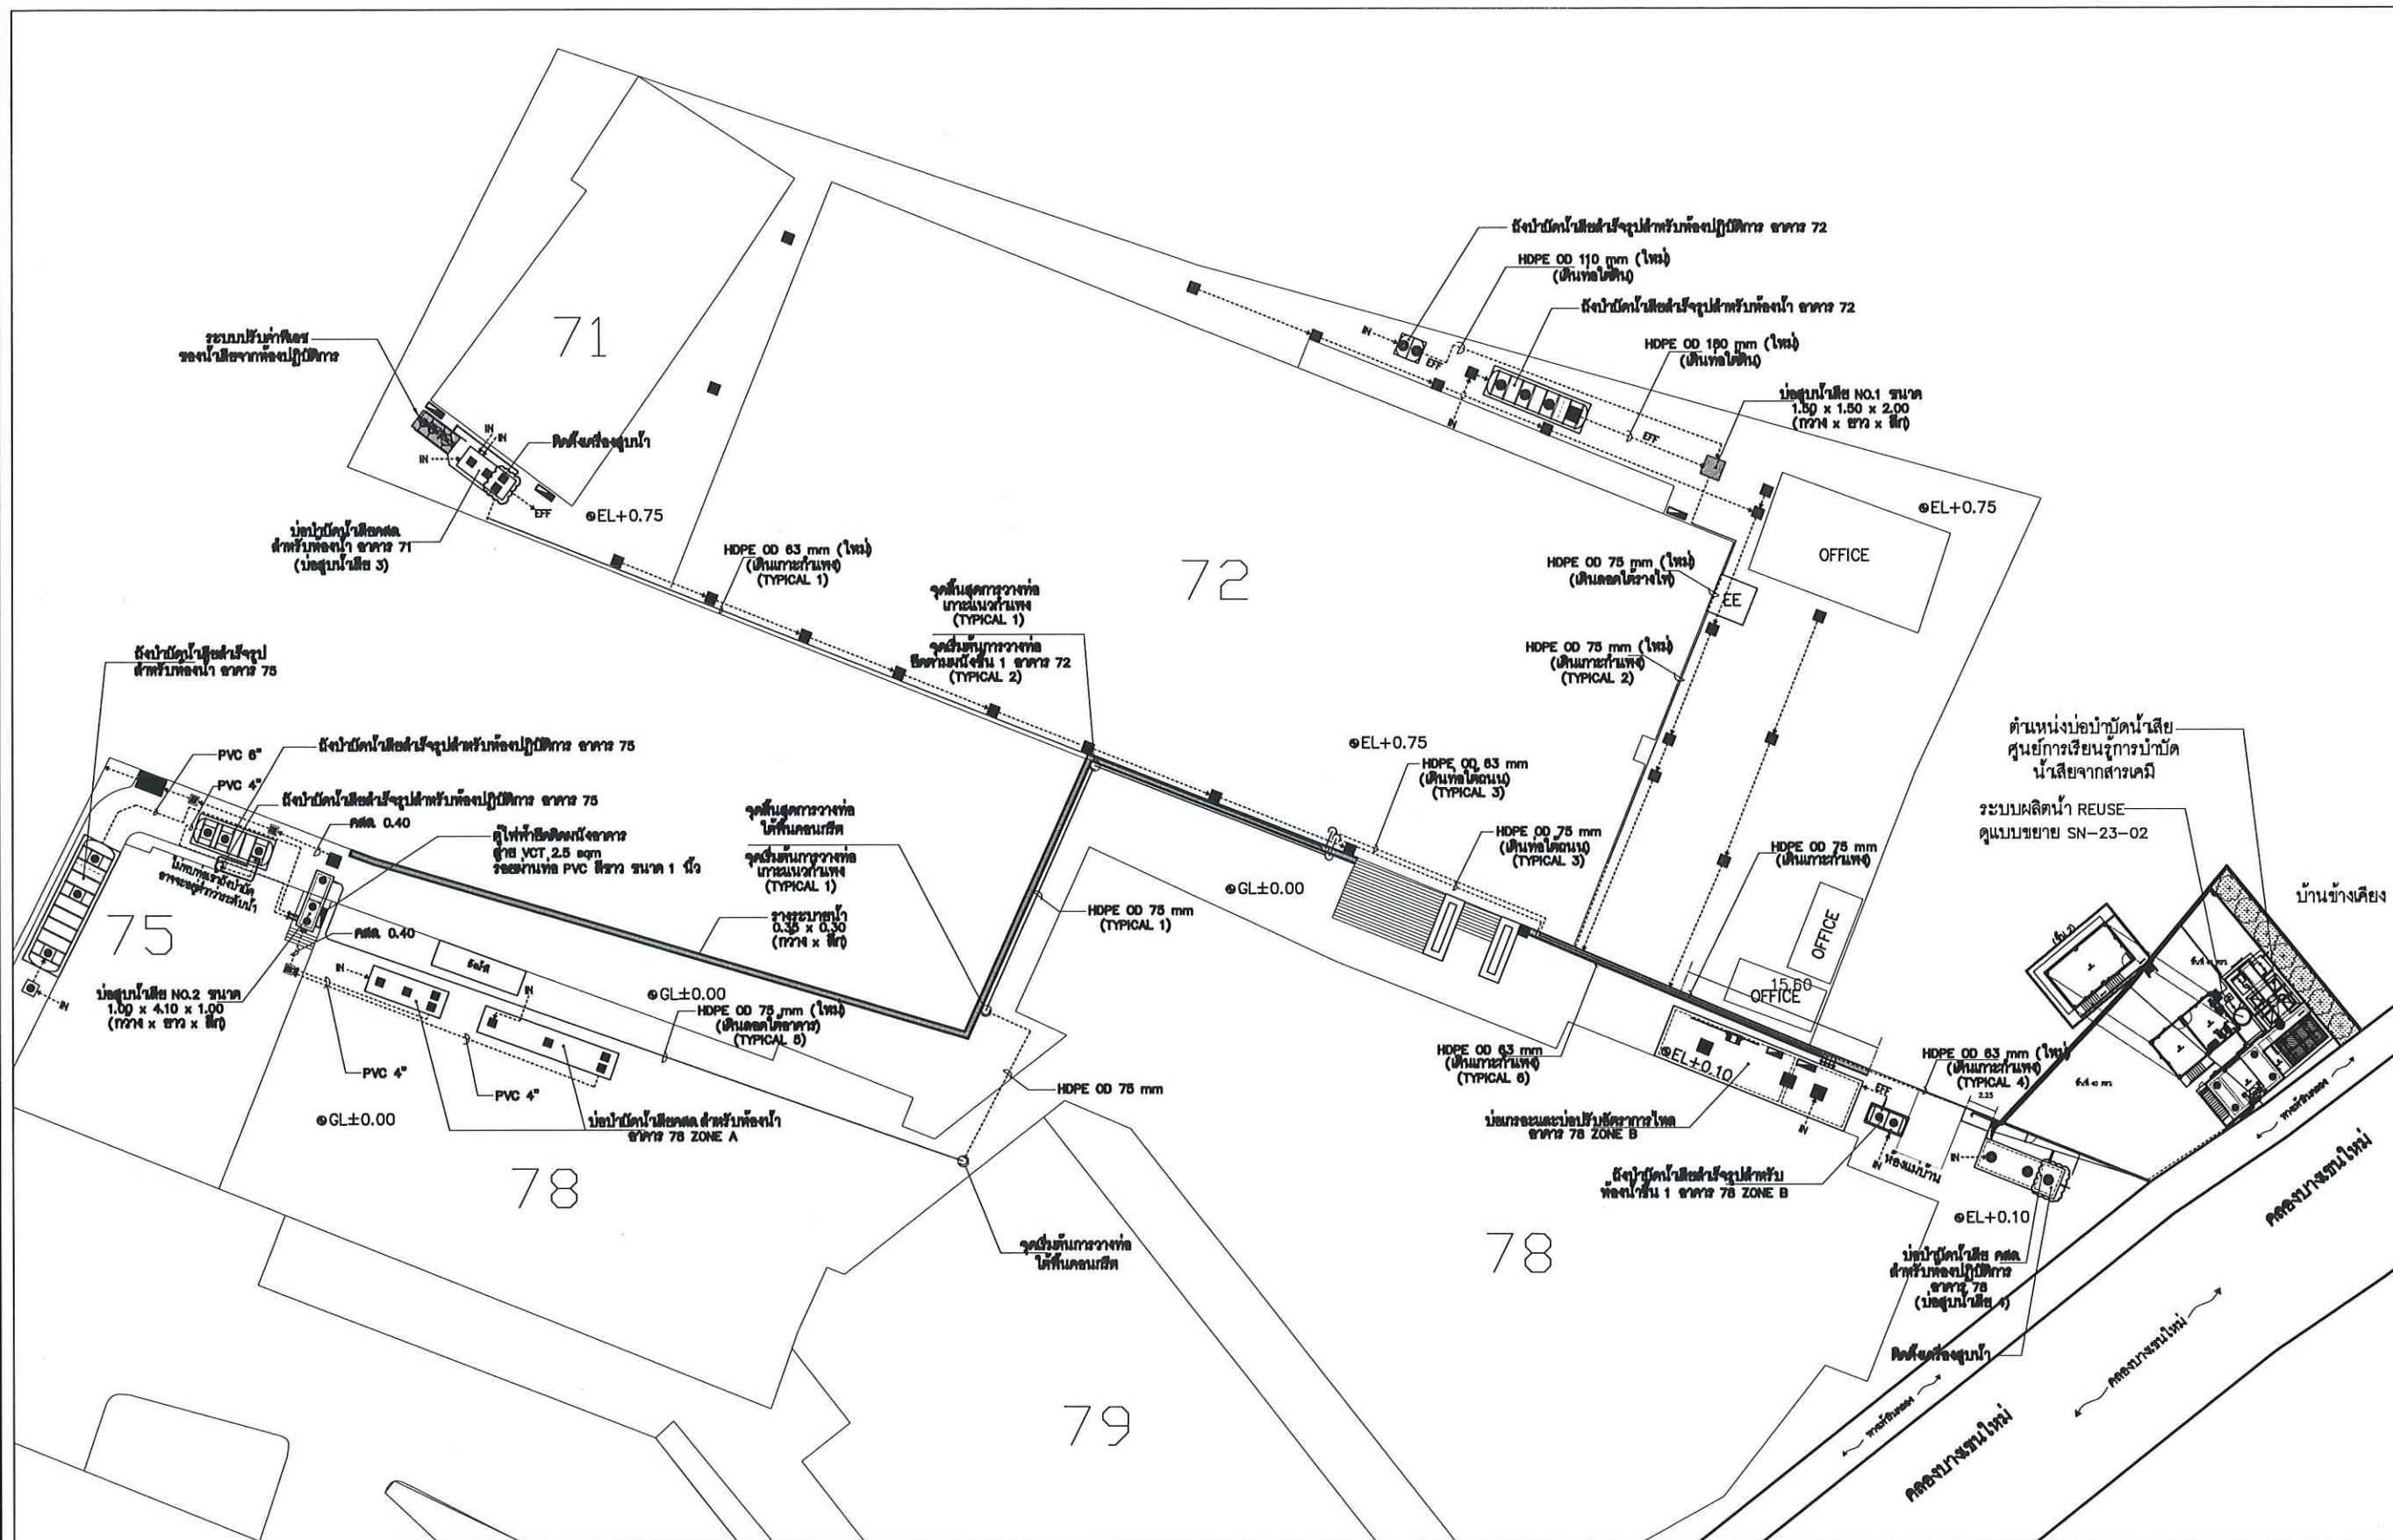

ผังแนวท่อรวบรวมน้ำเข้าระบบบำบัดน้ำเสีย แห่งใหม่

SCALE

A1 1:250
A3 1:500

หมายเหตุ : ① อาจมีข้อผิดพลาดอันเกิดจากระบบจัดพิมพ์ ดังนั้น
(ห้ามใช้เครื่องมือวัดในแบบ ให้ดูจากตัวเลขในแบบเป็นตัวกำหนดเท่านั้น)

OWNER :




PROJECT :

ก่อสร้างระบบบำบัดน้ำเสีย
การบำบัดน้ำเสียจากชุมชน

LOCATION :

ถนนวิภาวดีรังสิต
มหาวิทยาลัยเทคโนโลยีพระจอมเกล้าพระนครเหนือ
1518 ถนน วิภาวดีรังสิต 1 แขวงจตุจักร
เขตจตุจักร กรุงเทพมหานคร 10800

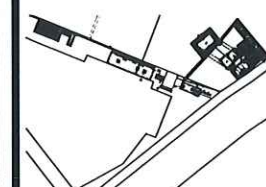

STRUCTURE ENGINEER :

นายสมชาย ทรัพย์ดี ส.ศ.บ. 6491

ELECTRIC ENGINEER :

นายสมชาย ทรัพย์ดี ส.ศ.บ. 4228

SANITARY ENGINEER :

นาย วิภาวดี สันติธรรม ส.ศ.บ. 68

MECHANICAL ENGINEER :

ผู้ตรวจสอบ

ผู้ควบคุมงาน นายสมชาย ทรัพย์ดี ส.ศ.บ. 6491

DRAFT MAN :


นายสมชาย ทรัพย์ดี

DRAWING TITLE :

ผังแนวท่อรวบรวมน้ำเข้า
ระบบบำบัดน้ำเสีย แห่งใหม่


CORRECT :

NO.	DATE	PARTICULAR
△	-	-
△	-	-
△	-	-
CHECK BY :		PAGE : SN-09
SCALE : A1 1:250 A3 1:500		TOTAL :
DATE :		

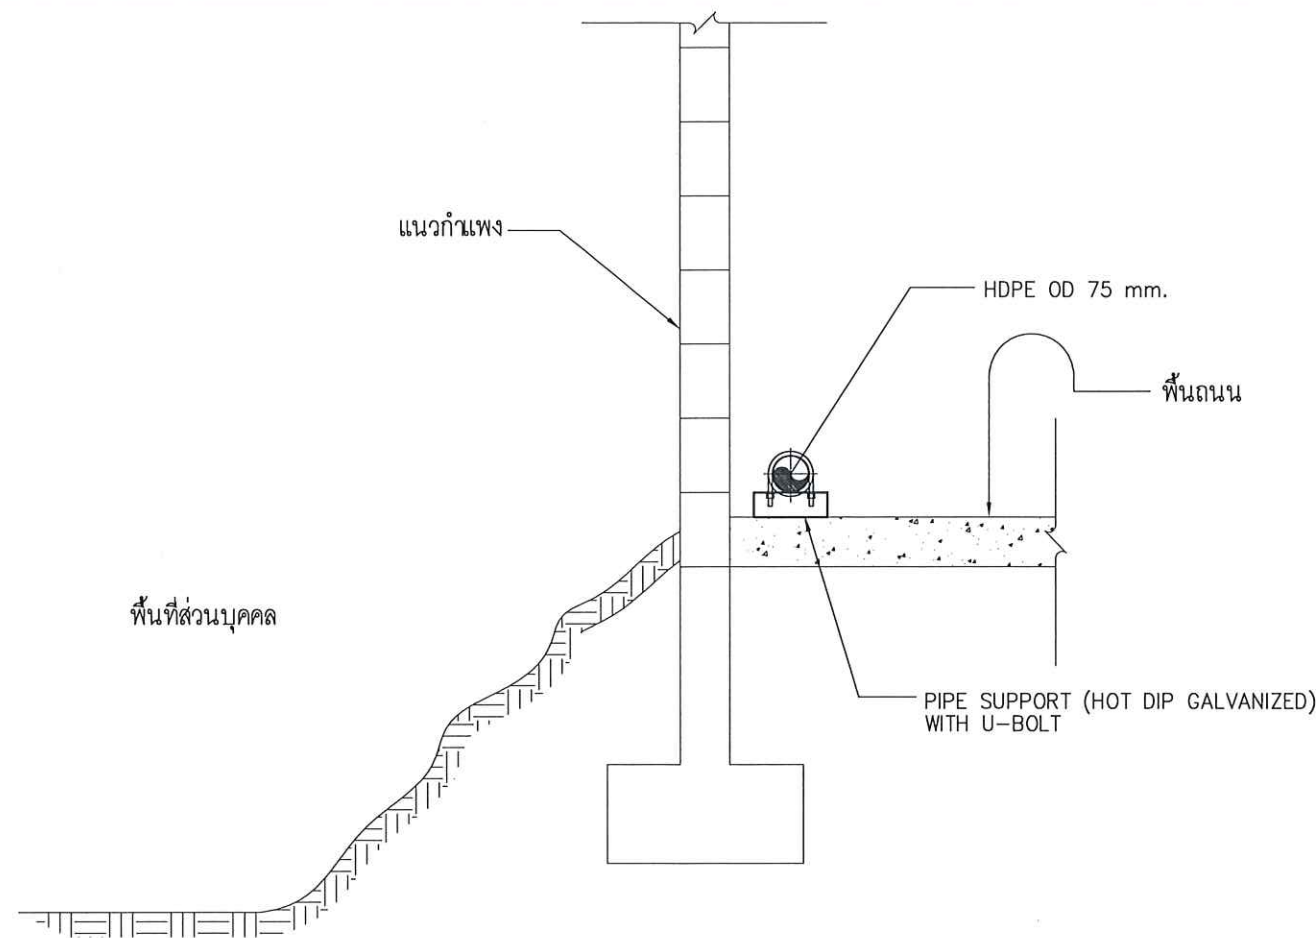


TYPICAL PIPE SUPPORT " 1 "

SCALE NTS.

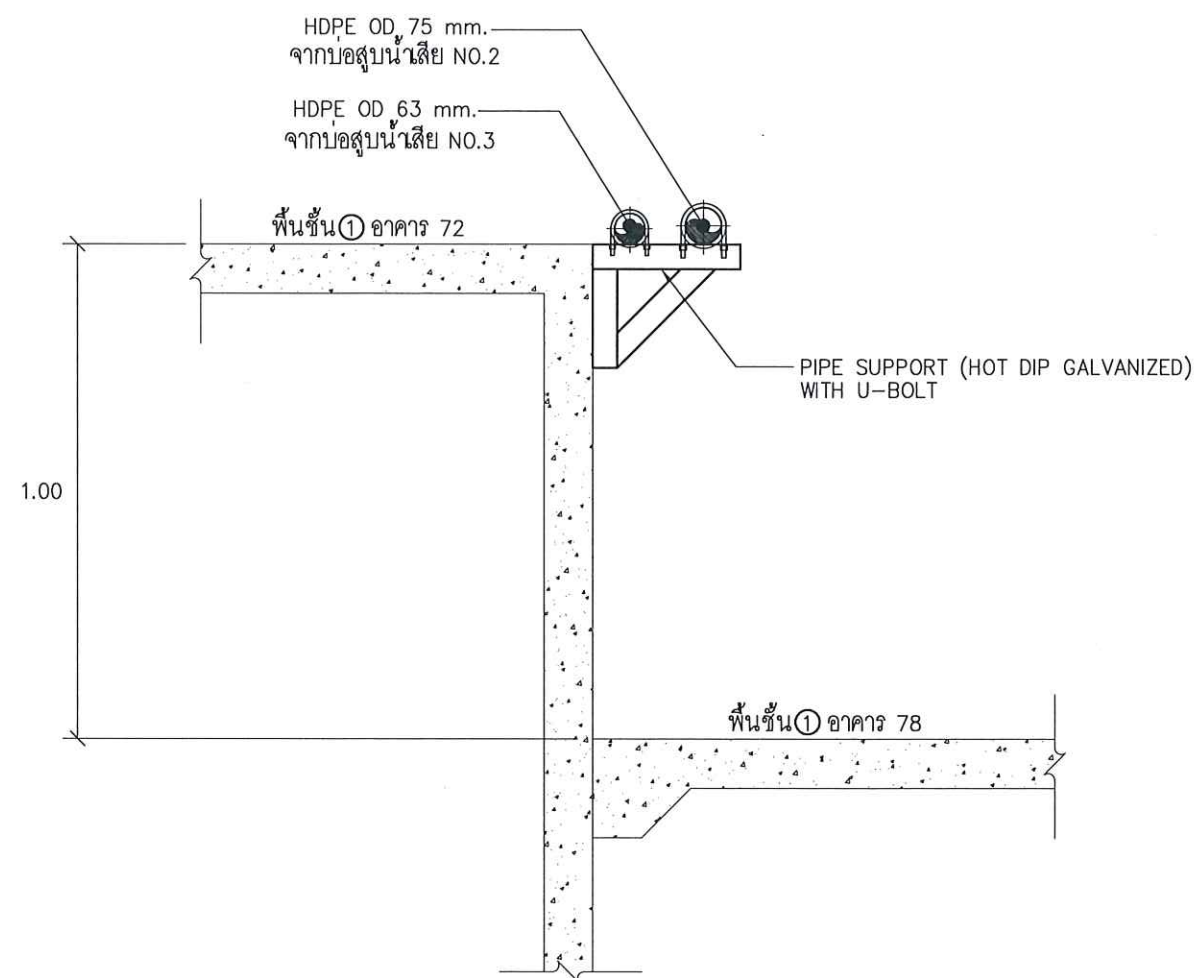

TYPICAL PIPE SUPPORT " 2 "

SCALE NTS.

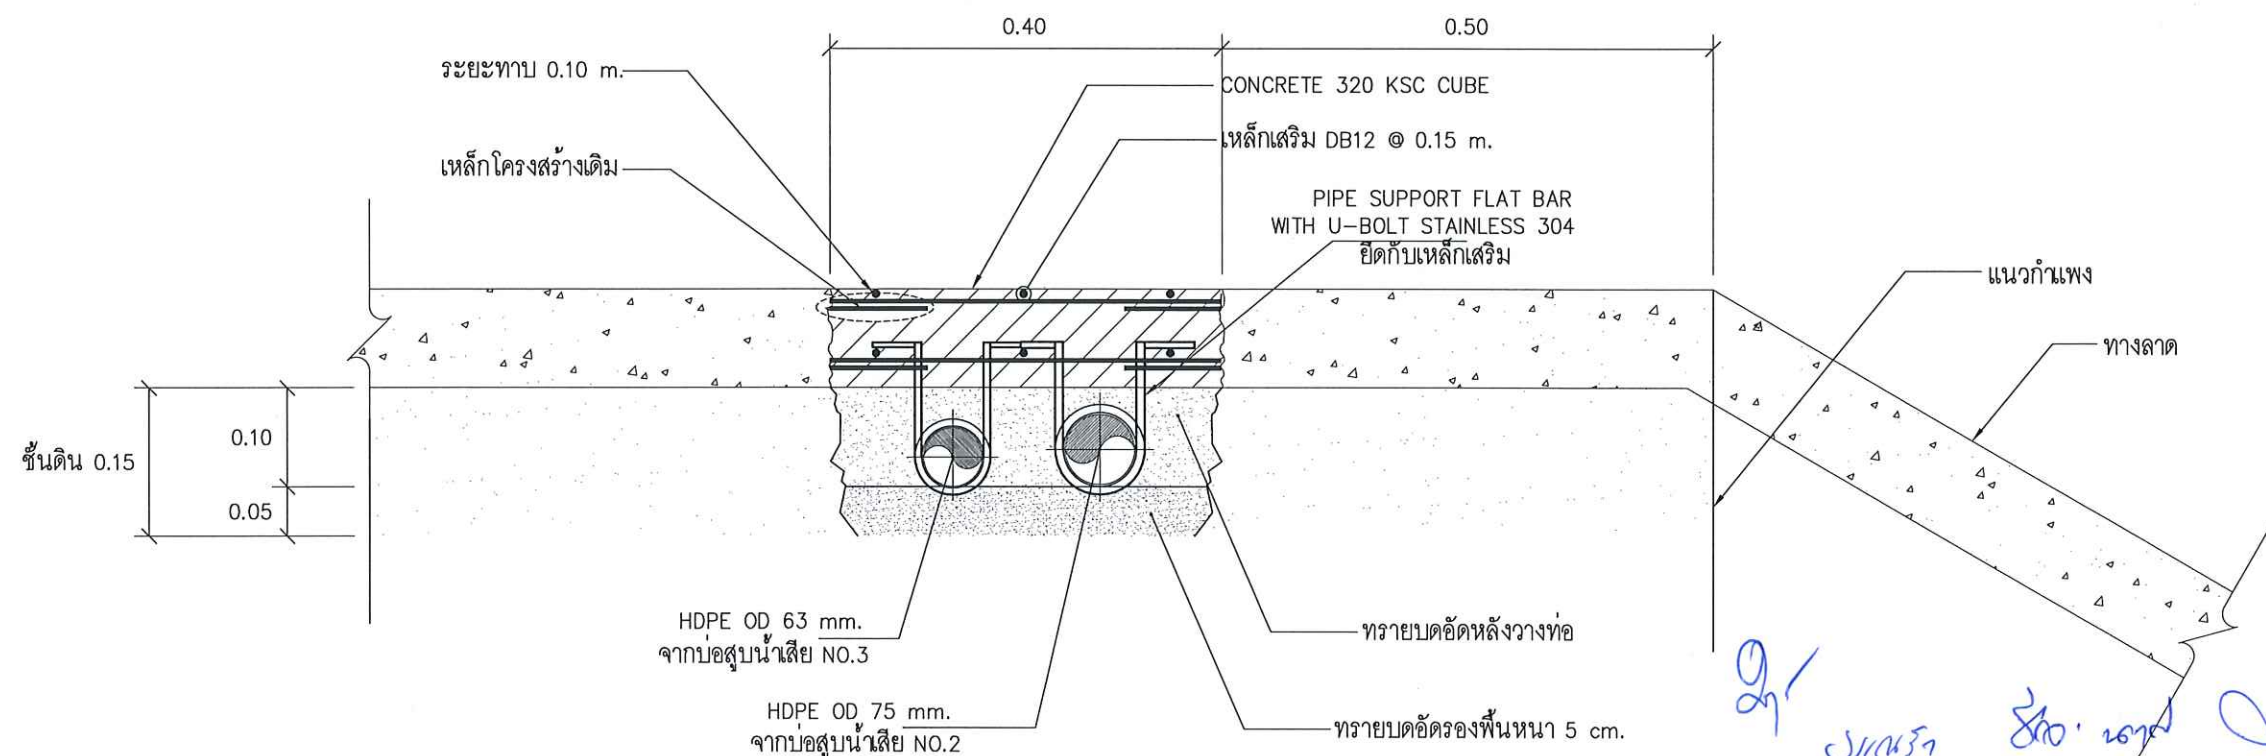

TYPICAL PIPE SUPPORT " 3 "

SCALE NTS.

OWNER :




PROJECT :

ก่อสร้างศูนย์กักขัง
การบำบัดน้ำเสียจากคณบดี

LOCATION :

คณะวิทยาศาสตร์ประยุกต์
มหาวิทยาลัยเทคโนโลยีพระจอมเกล้าพระนครเหนือ
1518 ถนน ประชาชนบุรี 1 แขวงจตุจักร
เขตจตุจักร กรุงเทพมหานคร 10800

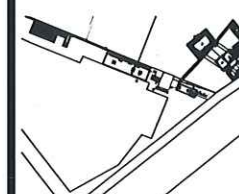

STRUCTURE ENGINEER :

นายณรงค์ เจริญดี สด.6491

ELECTRIC ENGINEER :

นายธนวุฒิ ศาสตรนัย สด.4228

SANITARY ENGINEER :

นาย วิวัฒน์ ศันตธรรม สด.68

MECHANICAL ENGINEER :

ผู้ตรวจสอบ

ผู้ควบคุมการก่อสร้าง บัณฑิต วิชาญกุล

DRAFT MAN :

นายพิษณุพงษ์ วัฒนชัย

DRAWING TITLE :

TYPICAL PIPE SUPPORT
"1", "2", "3"

CORRECT :

NO.	DATE	PARTICULAR
△	-	-
△	-	-
△	-	-

CHECK BY :

PAGE :





SN-10

SCALE : NTS.

TOTAL :

DATE :

หมายเหตุ : ① อาจมีข้อผิดพลาดอันเกิดจากระบบจัดพิมพ์ตั้งนั้น
(ห้ามใช้เครื่องมือวัดในแบบ ให้ดูจากตัวเลขในแบบเป็นตัวกำหนดเท่านั้น)

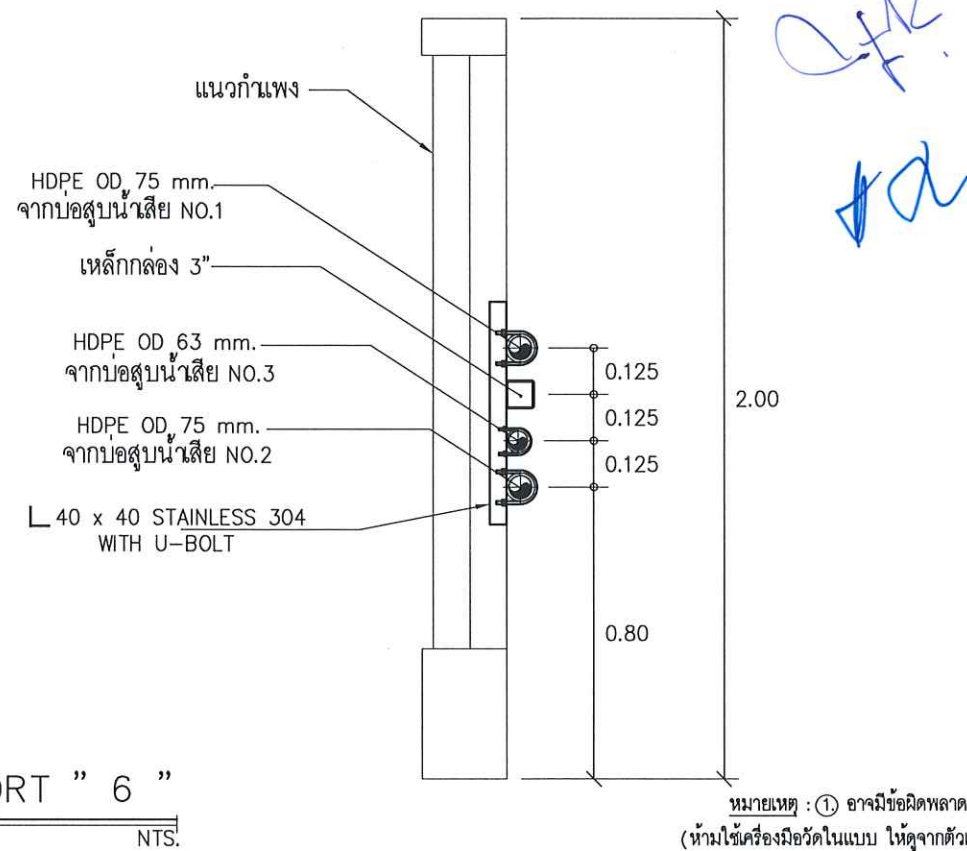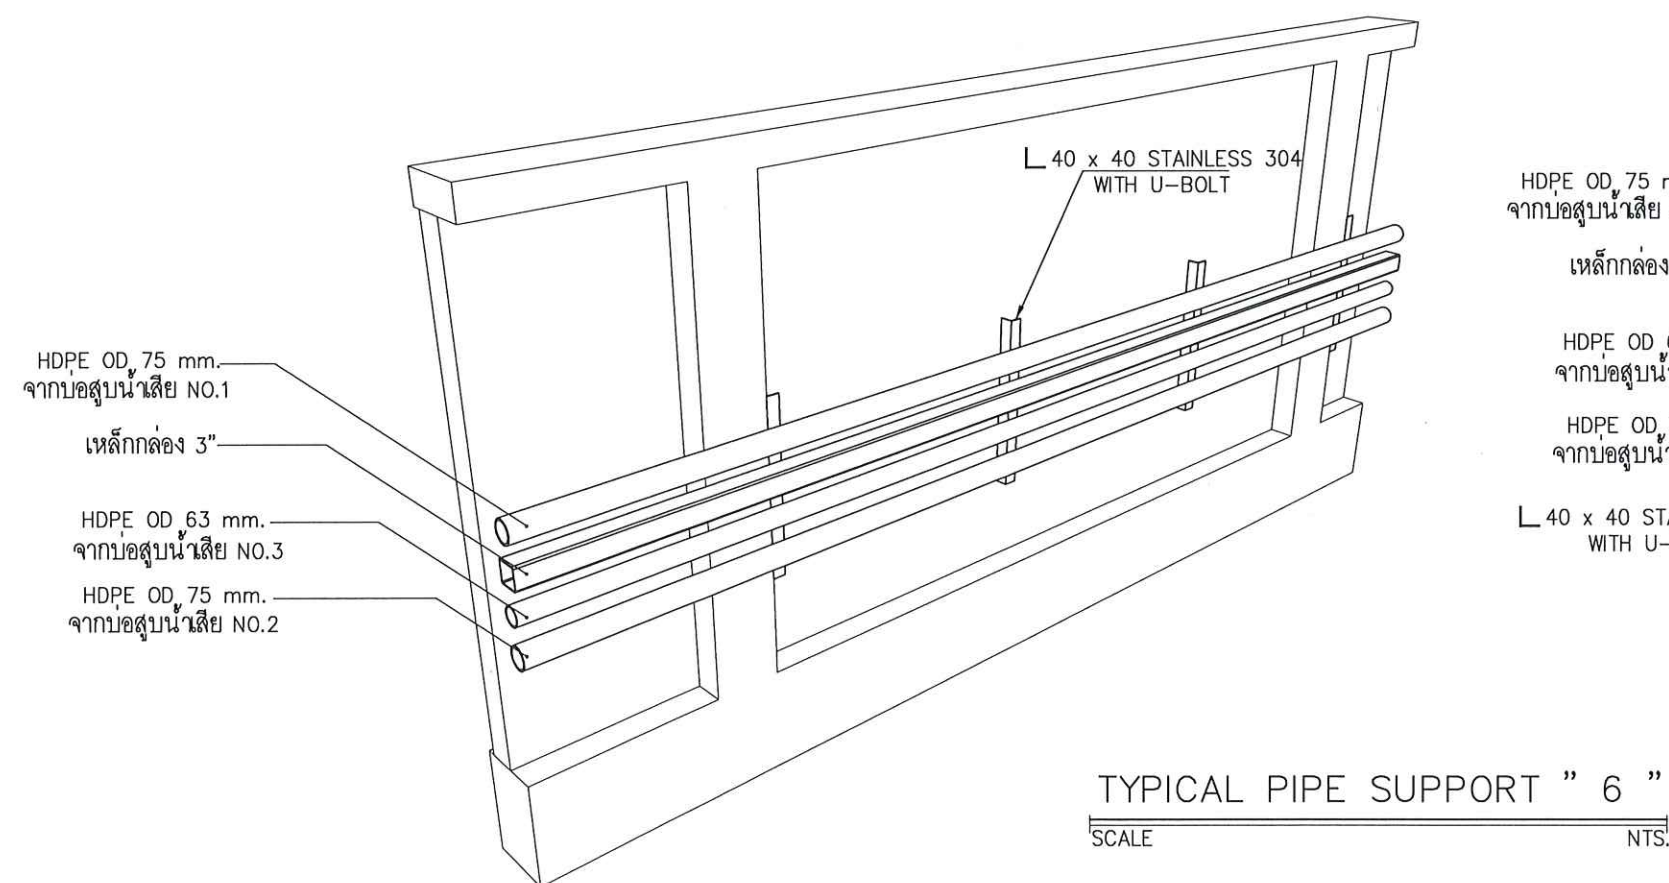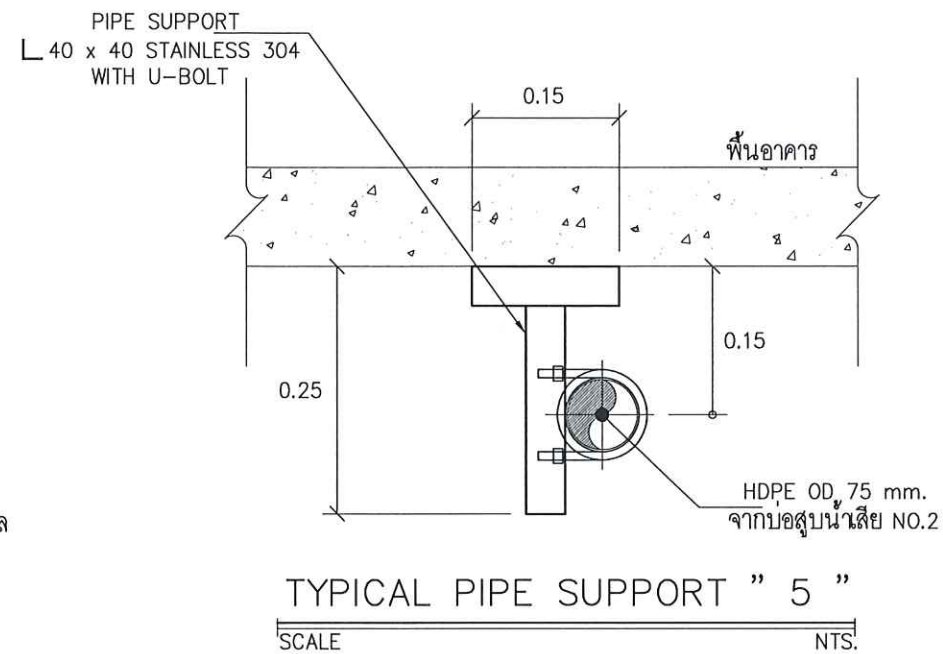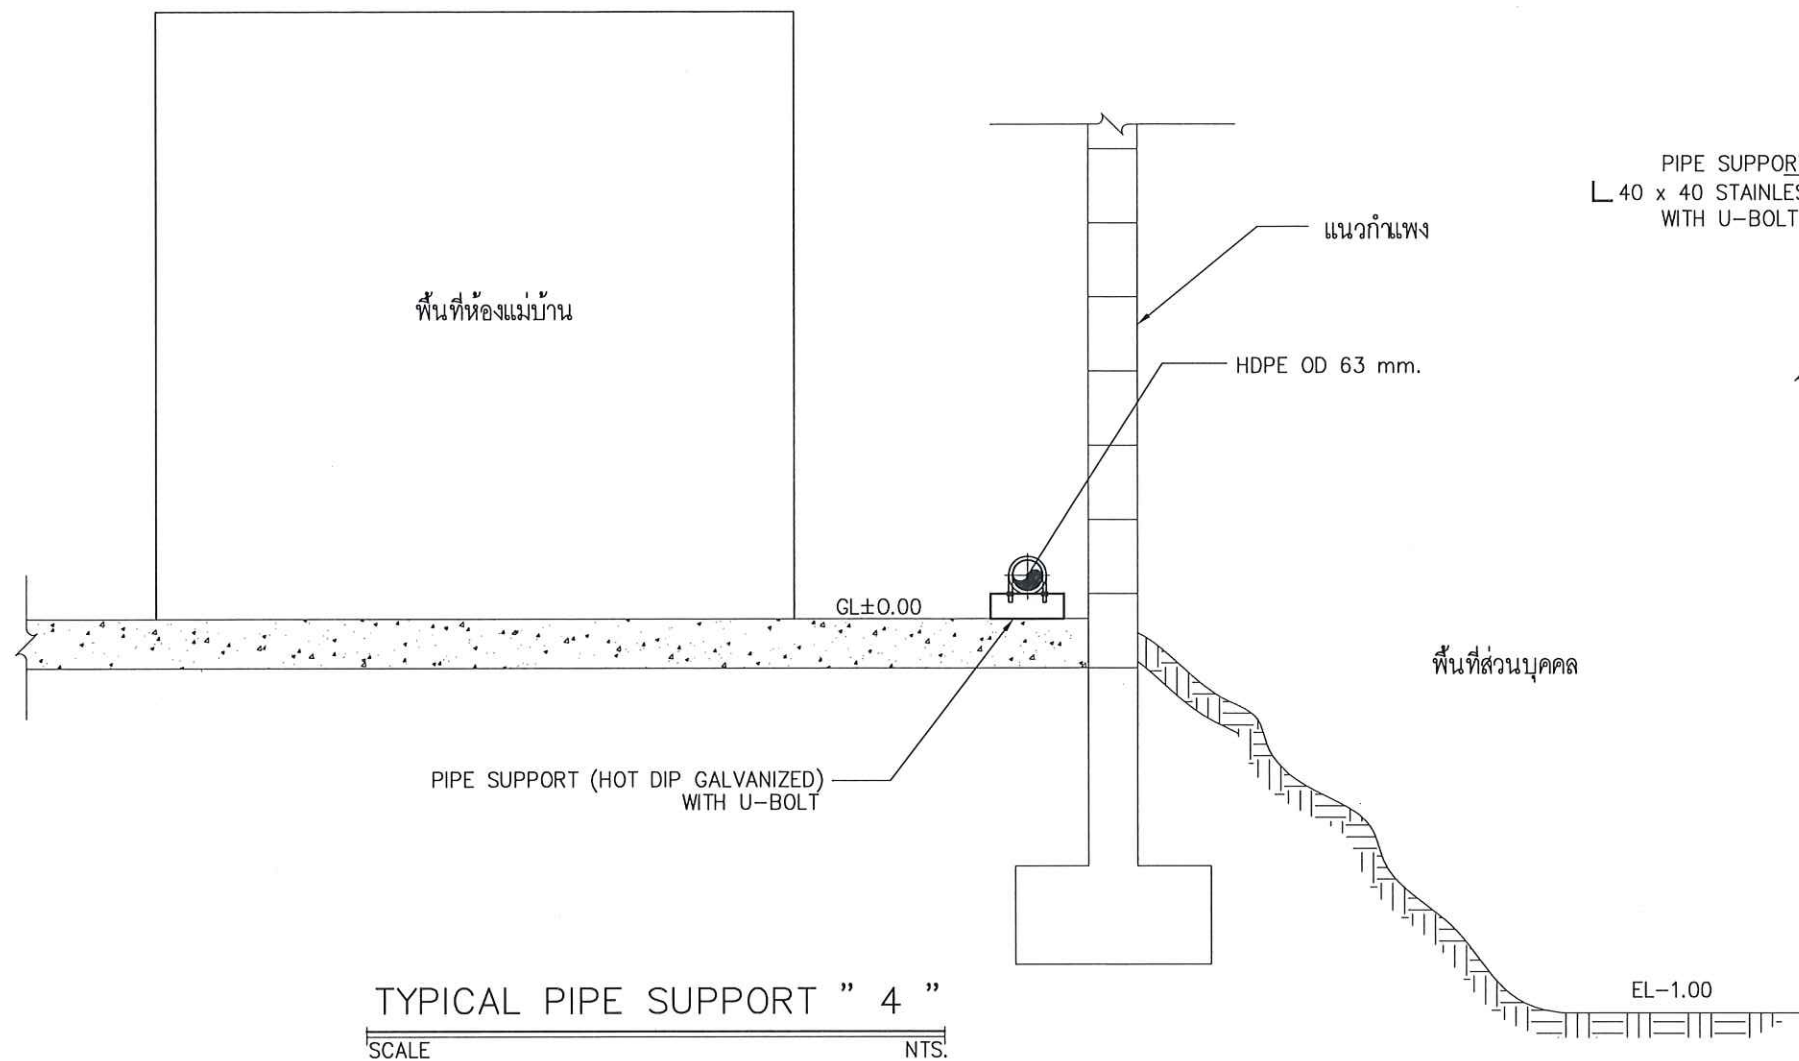

OWNER :




PROJECT :

ก่อสร้างศูนย์กักขัง
กบฏวัดใหม่ไชยพนาพร

LOCATION :

คณะวิทยาศาสตร์ประยุกต์
มหาวิทยาลัยเทคโนโลยีพระจอมเกล้าพระนครเหนือ
1518 ถนน ประชาอุทิศ 1 แขวงจตุจักร
เขตบึงกุ่ม กรุงเทพมหานคร 10800

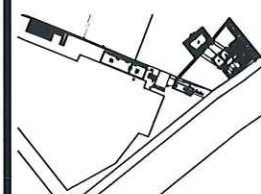

STRUCTURE ENGINEER :

นายสมร ใจบุญ ๓๕๕๔๙๑

ELECTRIC ENGINEER :

นายสมร ใจบุญ ๓๕๕๔๙๑

SANITARY ENGINEER :

นาย วิชาญ วัฒนธรรม ๓๕๕๔๙๑

MECHANICAL ENGINEER :

ผู้ตรวจสอบ

ผู้ควบคุมงาน อนุพงษ์ วัฒนธรรม

DRAFT MAN :

นายพิษณุพงษ์ วัฒนธรรม

DRAWING TITLE :

TYPICAL PIPE SUPPORT
" 4 " , " 5 " , " 6 "

CORRECT :

NO.	DATE	PARTICULAR
△	-	-
△	-	-
△	-	-

CHECK BY :

PAGE :

SN-11

SCALE : NTS.

TOTAL :

 

DATE :



A1 1:25
A3 1:50



หมายเหตุ : ① อาจมีข้อผิดพลาดอันเกิดจากระบบจัดพิมพ์ดังนี้
(ห้ามใช้เครื่องมือวัดในแบบ ให้ดูจากตัวเลขในแบบเป็นตัวกำหนดเท่านั้น)

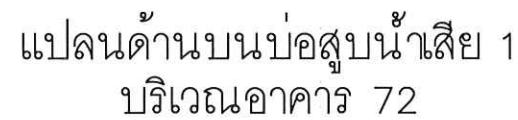

Qr
Jah. und
dch

หมายเหตุ : ① อาจมีข้อผิดพลาดอันเกิดจากระบบจัดพิมพ์ดังนี้
(ห้ามใช้เครื่องหมายวัดในแบบ ให้ดูจากตัวเลขในแบบเป็นตัวกำหนดเท่านั้น)

OWNER :




PROJECT :

ก่อสร้างศูนย์การเรียนรู้
การนำปศุสัตว์ไปจากสารเคมี

LOCATION :

คณะวิทยาศาสตร์ประยุกต์
มหาวิทยาลัยเทคโนโลยีพระจอมเกล้าพระนครเหนือ
1518 ถนน ประชาราษฎร์ 1 แขวงจตุจักร
เขตบางซื่อ กรุงเทพมหานคร 10800

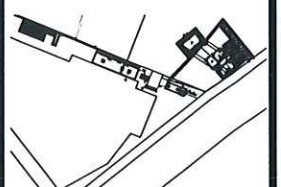

STRUCTURE ENGINEER :

นายณรงค์ เจริญศรี สบ.6491

ELECTRIC ENGINEER :

นายธนวุฒิ สายอุดมย์ สทท. 4228

SANITARY ENGINEER :

นาย วิชาญ คัมภีรธรรม ๓๙68

MECHANICAL ENGINEER :

សំណុំរឿង៖ ០០២/២០១៩

ผู้ช่วยศาสตราจารย์ บัญฑ์ วิชาญกิจวิญญู

DRAFT MAN :

นายปิณฑพงษ์ วัฒนสุข

DRAWING TITLE :

แปลนด้านบน , ด้านล่าง
บ่อสูบน้ำเสีย 1 บริเวณอาคาร 72
และ SECTION B - B

CORRECT :

NO.	DATE	PARTICULAR
△	-	-
△		
△		




CHECK BY :

AGE :
SN-13

SCALE : A1 1:15
A3 1:30

TOTAL :

DATE :

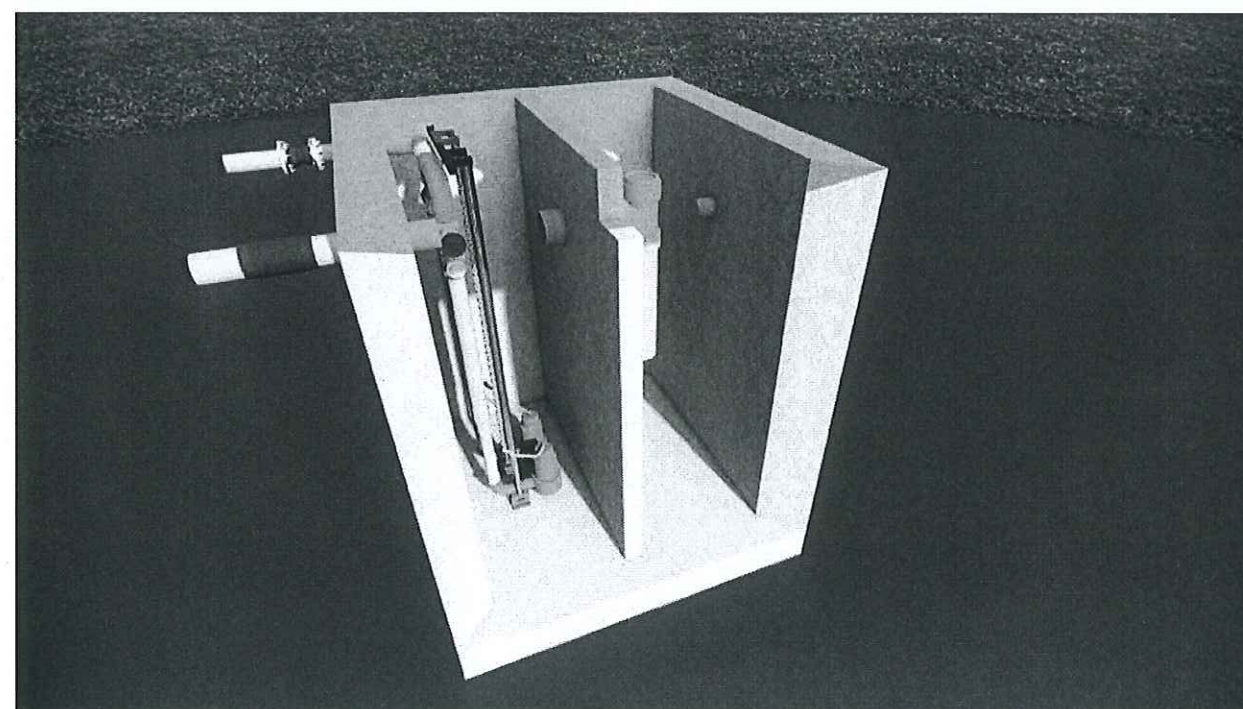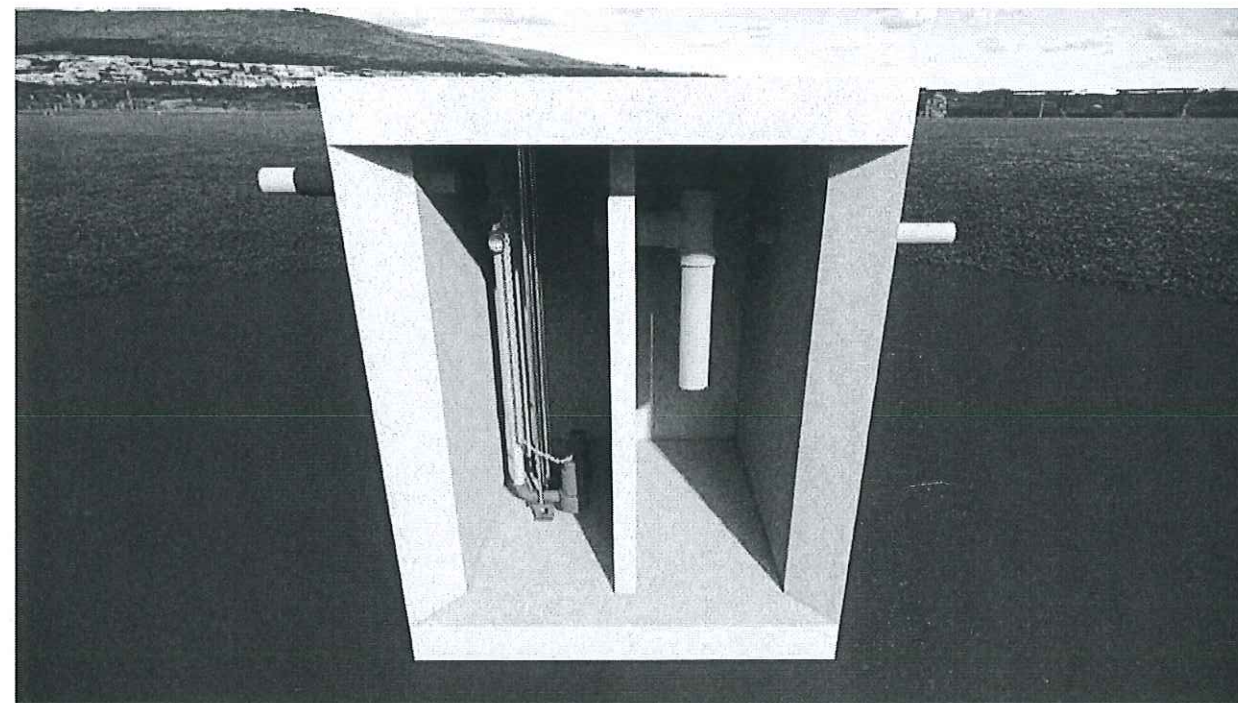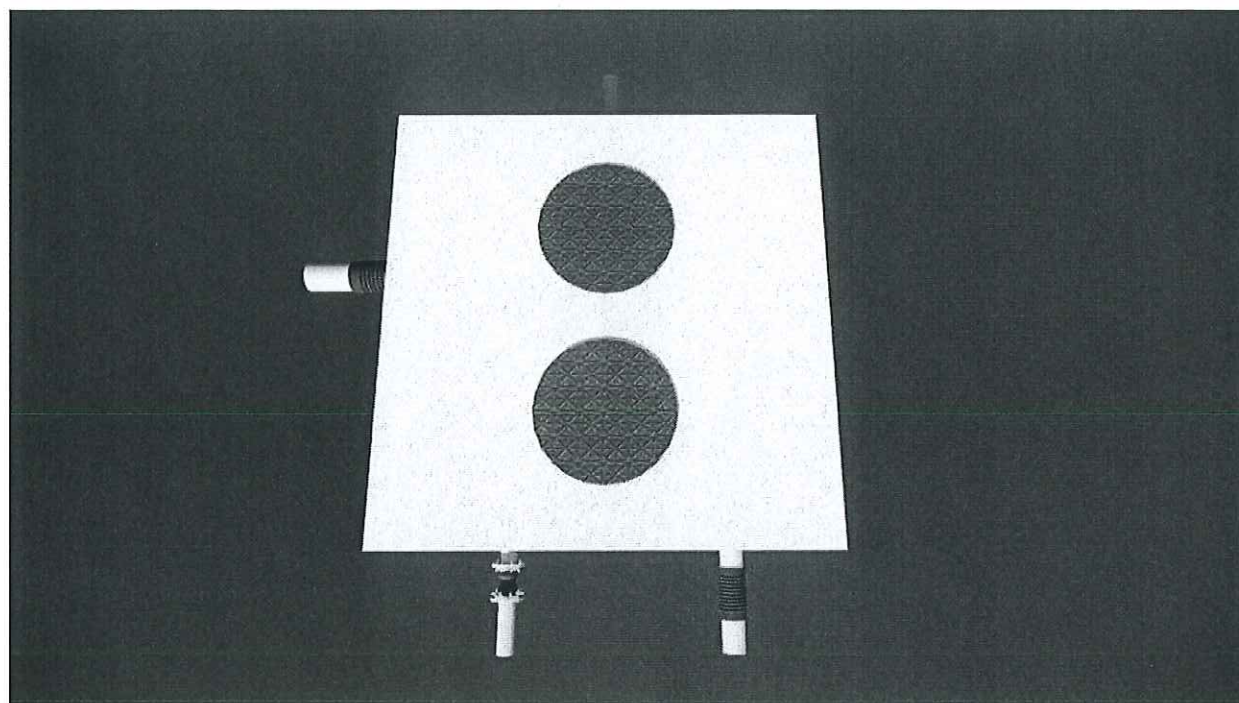

รูป 3 มิติ บ่อสูบน้ำเสีย NO.1 บริเวณอาคาร 72

หมายเหตุ : ① อาจมีข้อผิดพลาดอันเกิดจากระบบจัดพิมพ์ตั้งนั้น
 (ห้ามใช้เครื่องมือวัดในแบบ ให้ดูจากตัวเลขในแบบเป็นตัวกำหนดเท่านั้น)

OWNER :




PROJECT :

ก่อสร้างบ่อสูบน้ำเสีย
ภายในพื้นที่อาคาร 72

LOCATION :

คณะวิทยาศาสตร์และเทคโนโลยี
มหาวิทยาลัยเทคโนโลยีพระจอมเกล้าพระนครเหนือ
1518 ถนน ประชาชนบุรี 1 แขวงจตุจักร
เขตบางเขน กรุงเทพมหานคร 10600

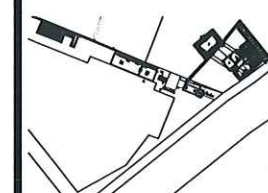

STRUCTURE ENGINEER :

นายสมรศักดิ์ เจริญศิริ สศ.6491

ELECTRIC ENGINEER :

นายสมรศักดิ์ เจริญศิริ สศ.6491

SANITARY ENGINEER :

นาย วิฑูรย์ วัฒนธรรม สศ.68

MECHANICAL ENGINEER :

ผู้ตรวจสอบ

ผู้ควบคุมการก่อสร้าง บ่อสูบน้ำเสีย

DRAFT MAN :


นายสมรศักดิ์ เจริญศิริ

DRAWING TITLE :

รูป 3 มิติ บ่อสูบน้ำเสีย NO.1
บริเวณอาคาร 72


CORRECT :

NO.	DATE	PARTICULAR
△	-	-
△	-	-
△	-	-
CHECK BY :		PAGE : SN-14
SCALE :		TOTAL :
DATE :		

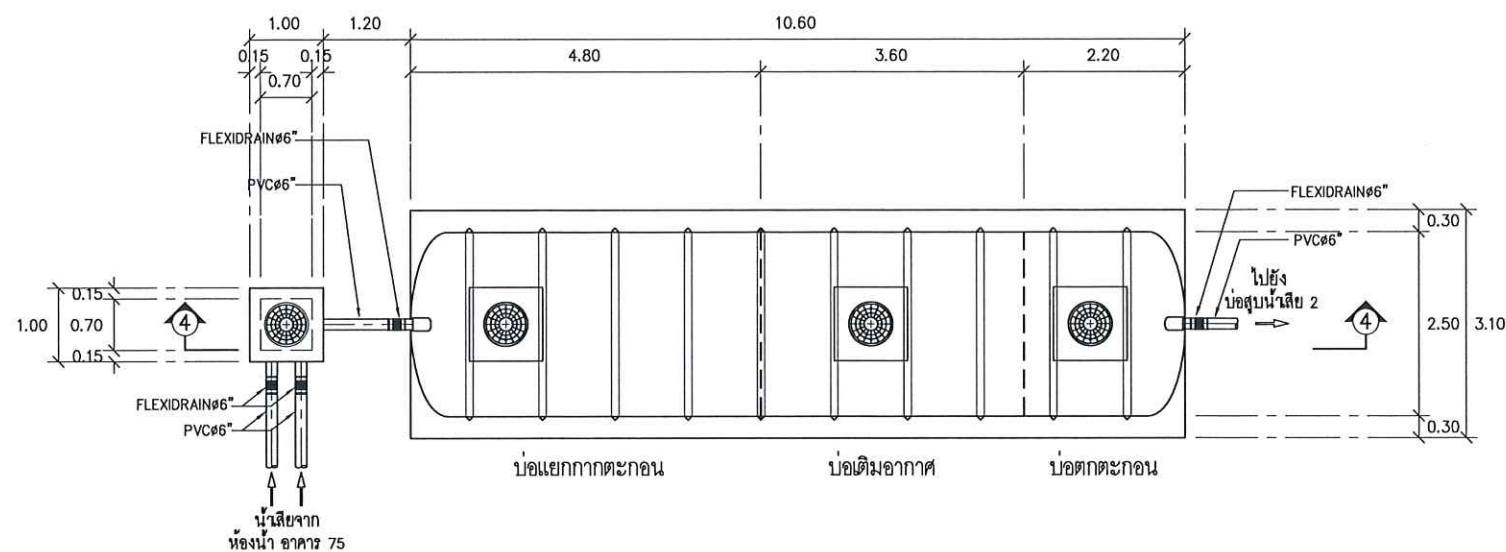

แปลนถึงบำบัดน้ำเสียสำเร็จรูป สำหรับห้องน้ำ อาคาร 75 (ปรับปรุงใหม่)


SCALE A1 1:50 A3 1:100

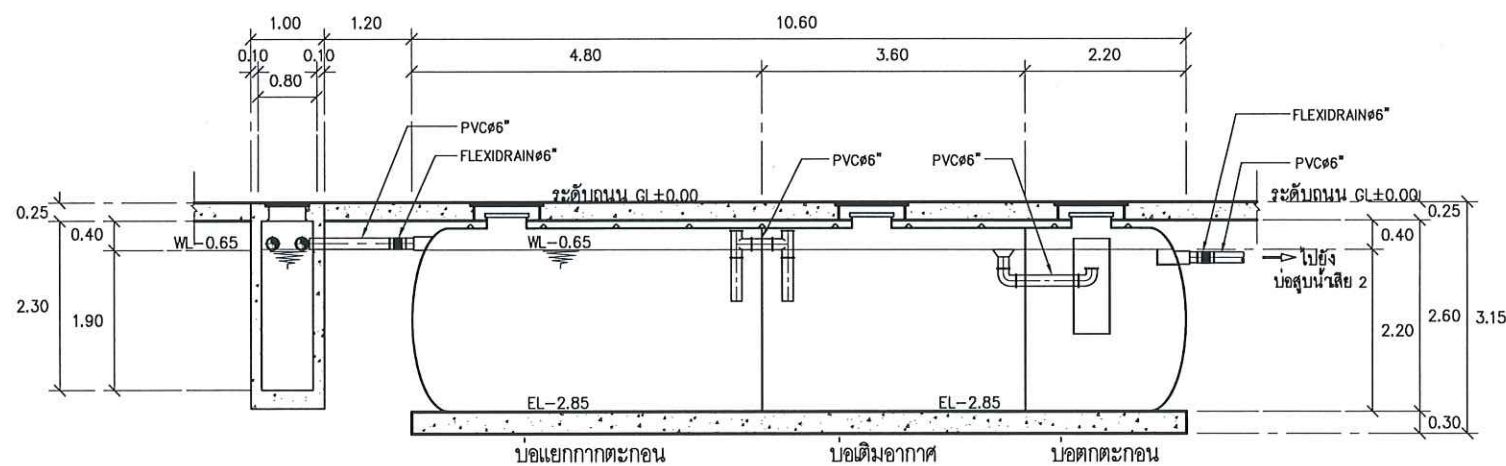

SECTION ④ - ④


SCALE A1 1:50 A3 1:100

หมายเหตุ ยกเลิกการเติมอากาศ ในบ่อเติมอากาศ

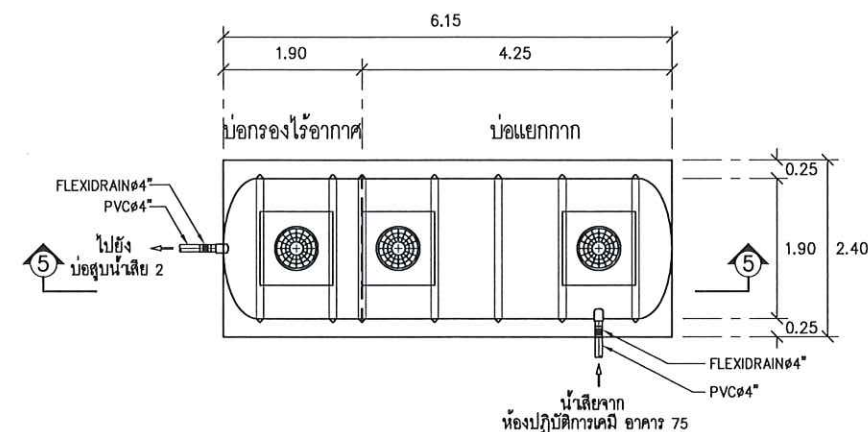

แปลนถึงบำบัดน้ำเสียสำเร็จรูป สำหรับห้องปฏิบัติการ อาคาร 75 (ปรับปรุงใหม่)

SCALE A1 1:50 A3 1:100

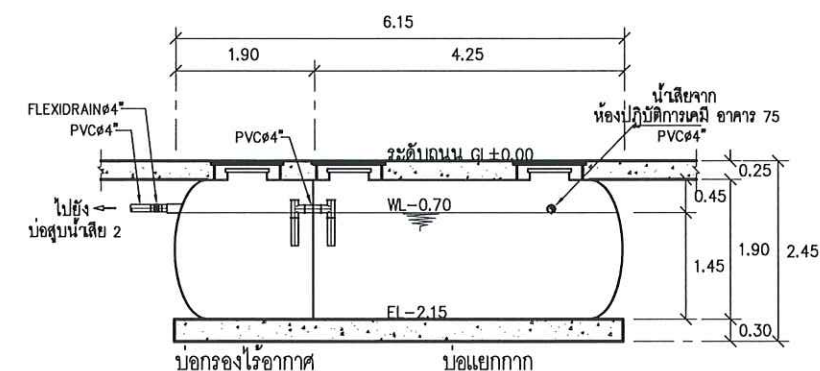

SECTION ⑤ - ⑤

SCALE A1 1:50 A3 1:100

หมายเหตุ ตรวจสอบท่ออากาศ และปรับปรุงแก้ไข เนื่องจากแนวท่อเดิมมีการอุดตัน

OWNER :




PROJECT :

ก่อสร้างศูนย์การเรียนรู้
การบำบัดน้ำเสียจากสถานศึกษา

LOCATION :

คณะวิทยาศาสตร์และเทคโนโลยี
มหาวิทยาลัยเทคโนโลยีพระจอมเกล้าธนบุรี
1518 ถนน พระราชมนูราช 1 แขวงวัดสวน
ทรายใหญ่ กรุงเทพมหานคร 10800

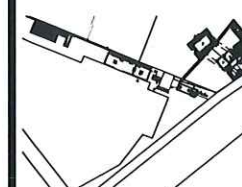

STRUCTURE ENGINEER :

นายณรงค์ เจริญดี สส 6491

ELECTRIC ENGINEER :

นายธนวุฒิ ศาสตรัตน์ สส 4228

SANITARY ENGINEER :

นาย วิชาญ ศันติธรรม สส 68

MECHANICAL ENGINEER :

ผู้ตรวจสอบ

ผู้ควบคุมการก่อสร้าง บ่อเติมอากาศ

DRAFT MAN :

นายศุภกิจ วัฒนชัย

DRAWING TITLE :

แปลนถึงบำบัดน้ำเสียสำเร็จรูป
สำหรับห้องน้ำ,
แปลนถึงบำบัดน้ำเสียสำเร็จรูป
สำหรับห้องปฏิบัติการ
อาคาร 75 (ปรับปรุงใหม่)
และ SECTION 4 - 4, 5 - 5

CORRECT :

NO.	DATE	PARTICULAR
△	-	-
△	-	-
△	-	-

CHECK BY :

PAGE :

SN-15

SCALE : A1 1:50 A3 1:100

TOTAL :

 
DATE :

หมายเหตุ : ① อาจมีข้อผิดพลาดอันเกิดจากระบบจัดพิมพ์ตั้งนั้น
(ห้ามใช้เครื่องมือวัดแบบ ให้ดูจากตัวเลขในแบบเป็นตัวกำหนดเท่านั้น)

2/1/2564
8/1/2564
2/2/2564




A1 1:25
A3 1:50



A1 1:25
A3 1:50


DATE :

หมายเหตุ : ① อาจมีข้อผิดพลาดอันเกิดจากระบบจัดพิมพ์ดังนี้
(ห้ามใช้เครื่องมือวัดในแบบ ให้ดูจากตัวเลขในแบบเป็นตัวกำหนดเท่านั้น)

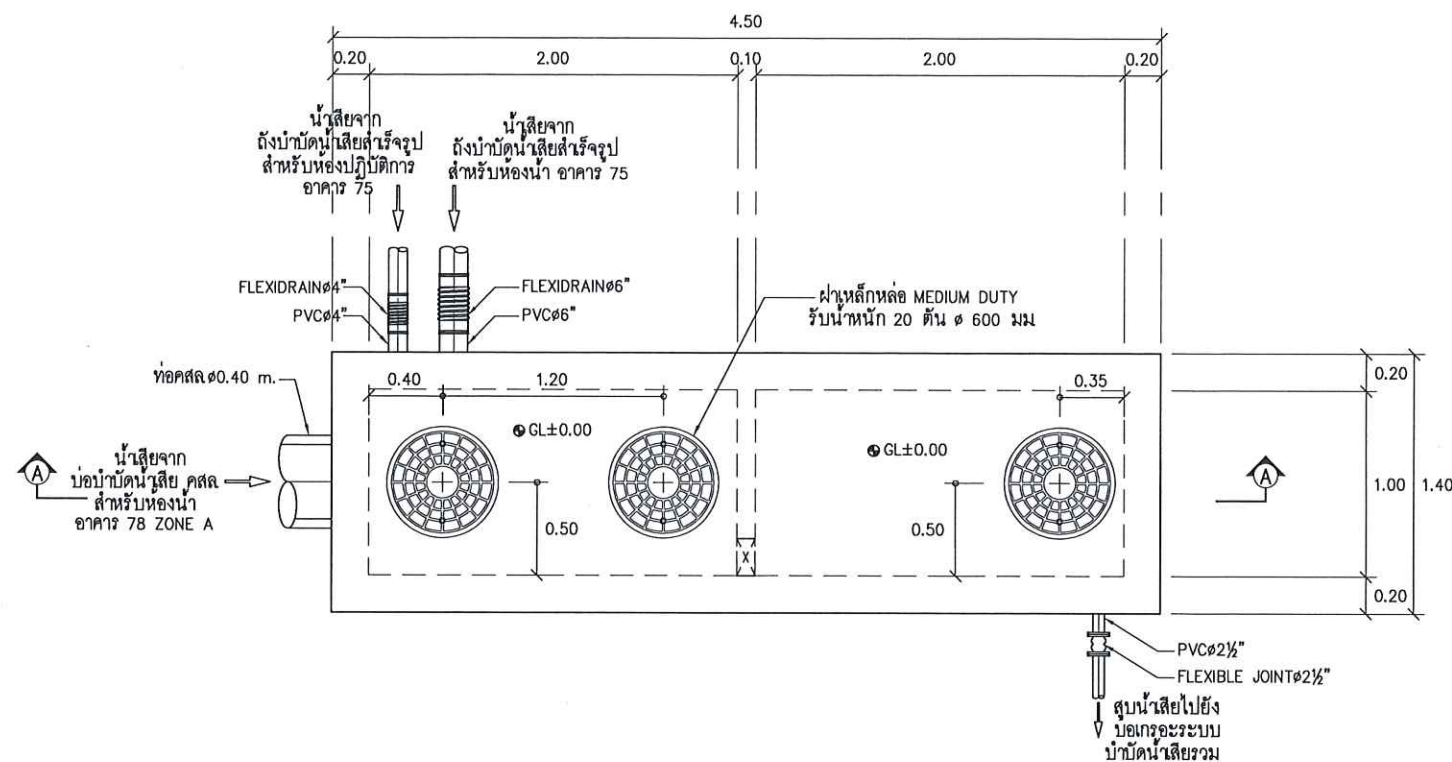


แปลนด้านบนบ่อสูบน้ำเสีย 2 บริเวณอาคาร 75

SCALE A1 1:20 A3 1:40

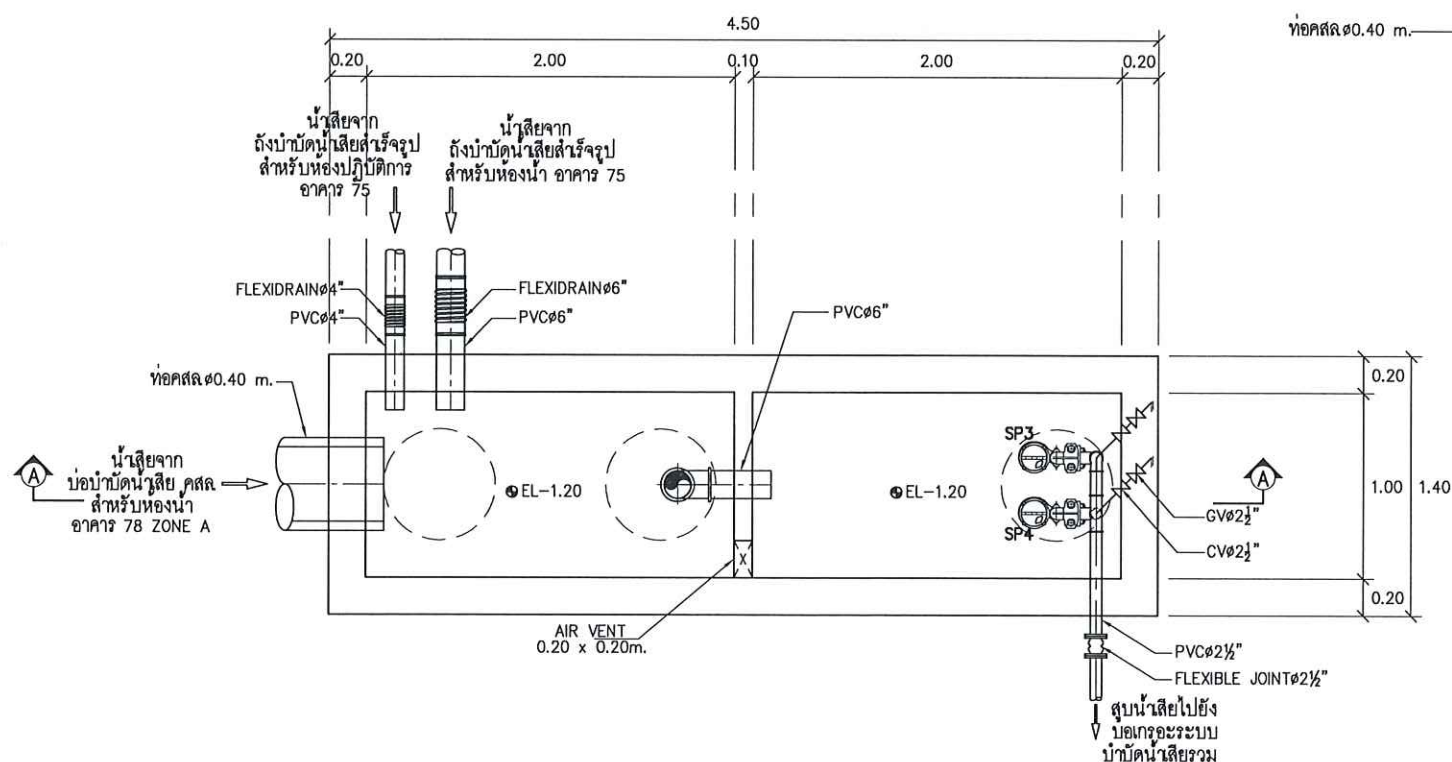

แปลนด้านล่างบ่อสูบน้ำเสีย 2 บริเวณอาคาร 75

SCALE A1 1:20 A3 1:40

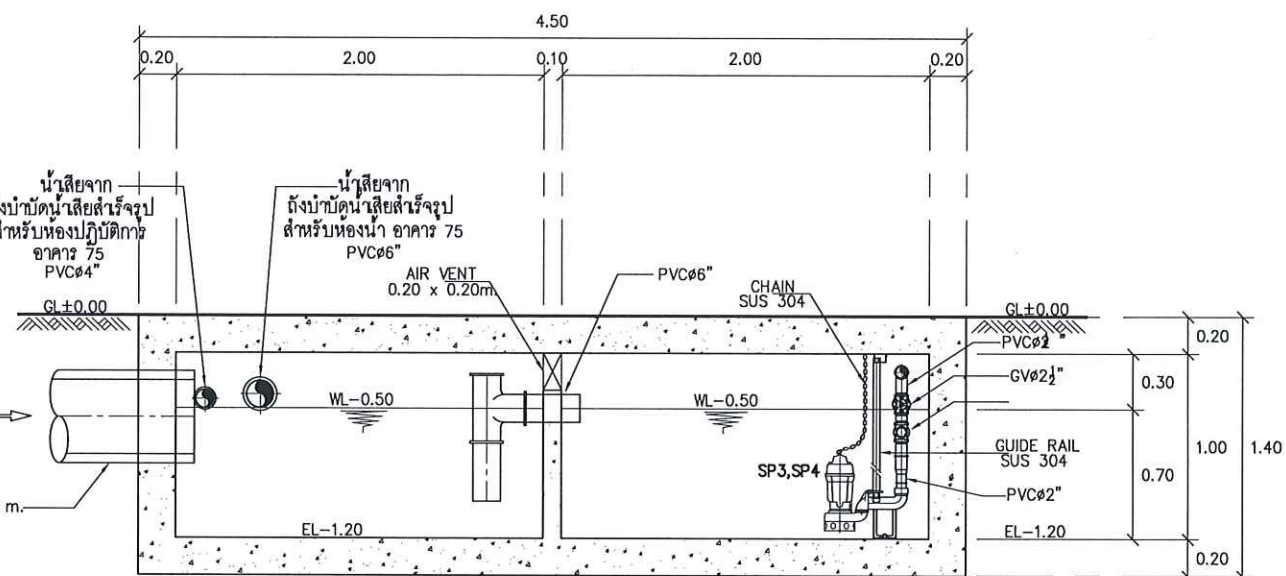

SECTION A - A

SCALE A1 1:20 A3 1:40

2/1/2563
 8/1/2563
 4/2/2563

หมายเหตุ : ① อาจมีข้อผิดพลาดอันเกิดจากระบบจัดพิมพ์ตั้งนั้น
 (ห้ามใช้เครื่องมือวัดแบบ ให้ดูจากตัวเลขในแบบเป็นตัวกำหนดเท่านั้น)

OWNER :




PROJECT :

ก่อสร้างระบบบำบัดน้ำเสีย
 การบำบัดน้ำเสียจากคอกหมู

LOCATION :

คณะวิศวกรรมศาสตร์
 มหาวิทยาลัยเทคโนโลยีพระจอมเกล้าพระนครเหนือ
 1518 ถนน พระรามที่ 2 แขวงจตุจักร
 เขตบึงกุ่ม กรุงเทพมหานคร 10800

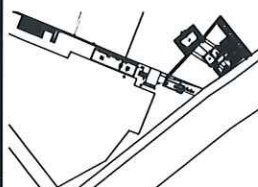

STRUCTURE ENGINEER :

นายณรงค์ เจริญศรี สท.6491

ELECTRIC ENGINEER :

นายอนุชา ศาสตรสุนทร สท.4228

SANITARY ENGINEER :

นาย วิษณุ คณิศร สท.68

MECHANICAL ENGINEER :

ผู้ตรวจสอบ

ผู้ควบคุมการก่อสร้าง บ่อสูบน้ำเสีย

DRAFT MAN :

นายศิริกมล วัฒนชัย

DRAWING TITLE :

แปลนด้านบน , ด้านล่าง
 บ่อสูบน้ำเสีย 2 บริเวณอาคาร 75
 และ SECTION A - A

CORRECT :

NO.	DATE	PARTICULAR
△	-	-
△	-	-
△	-	-

CHECK BY :




PAGE :

SN-17

SCALE : A1 1:20 A3 1:40

TOTAL :

DATE :

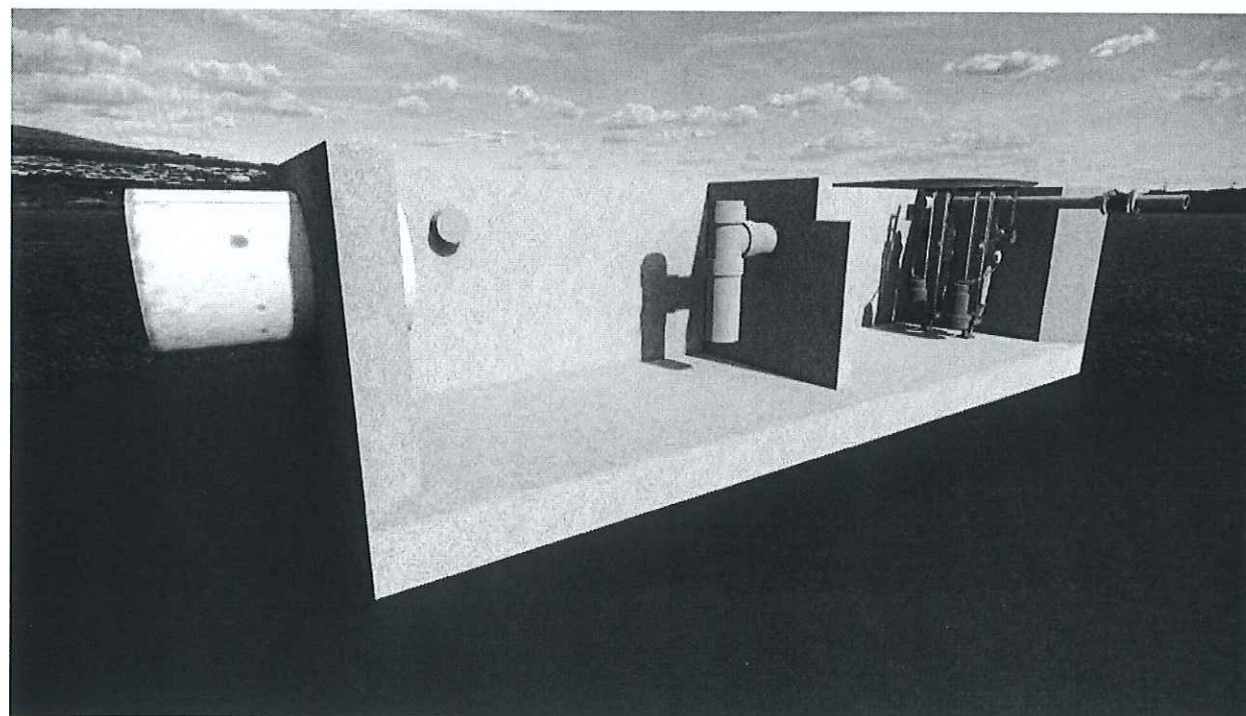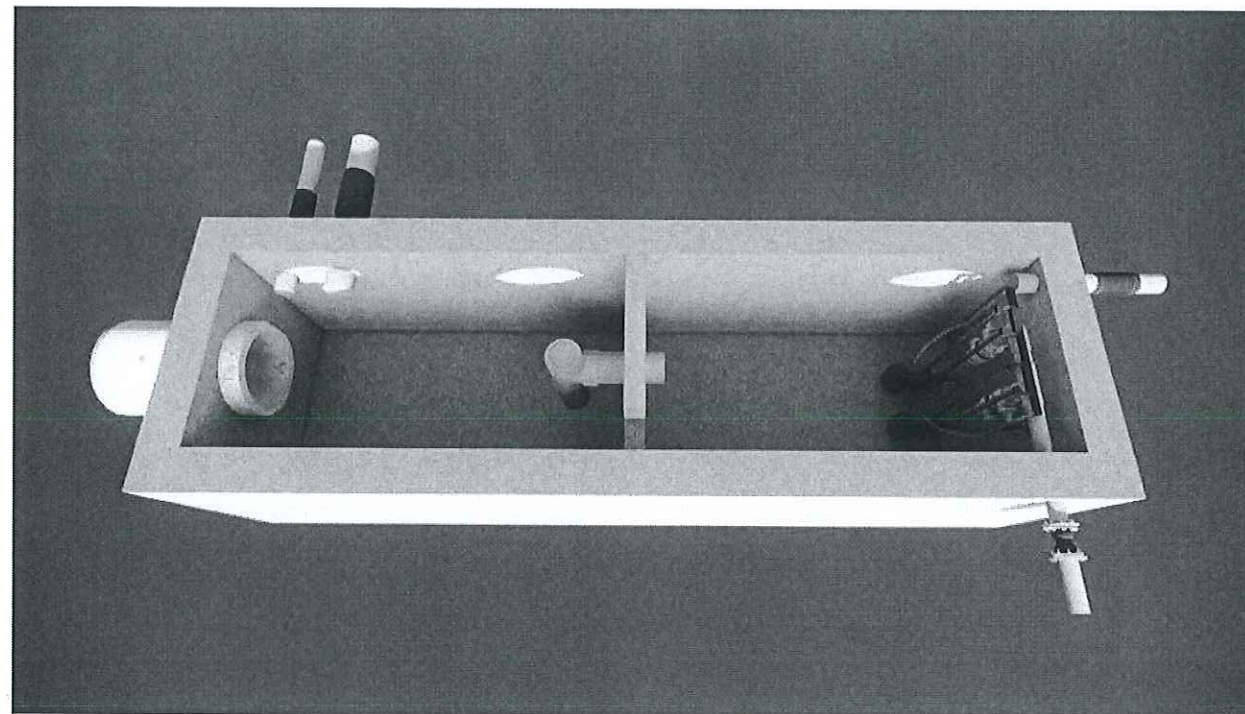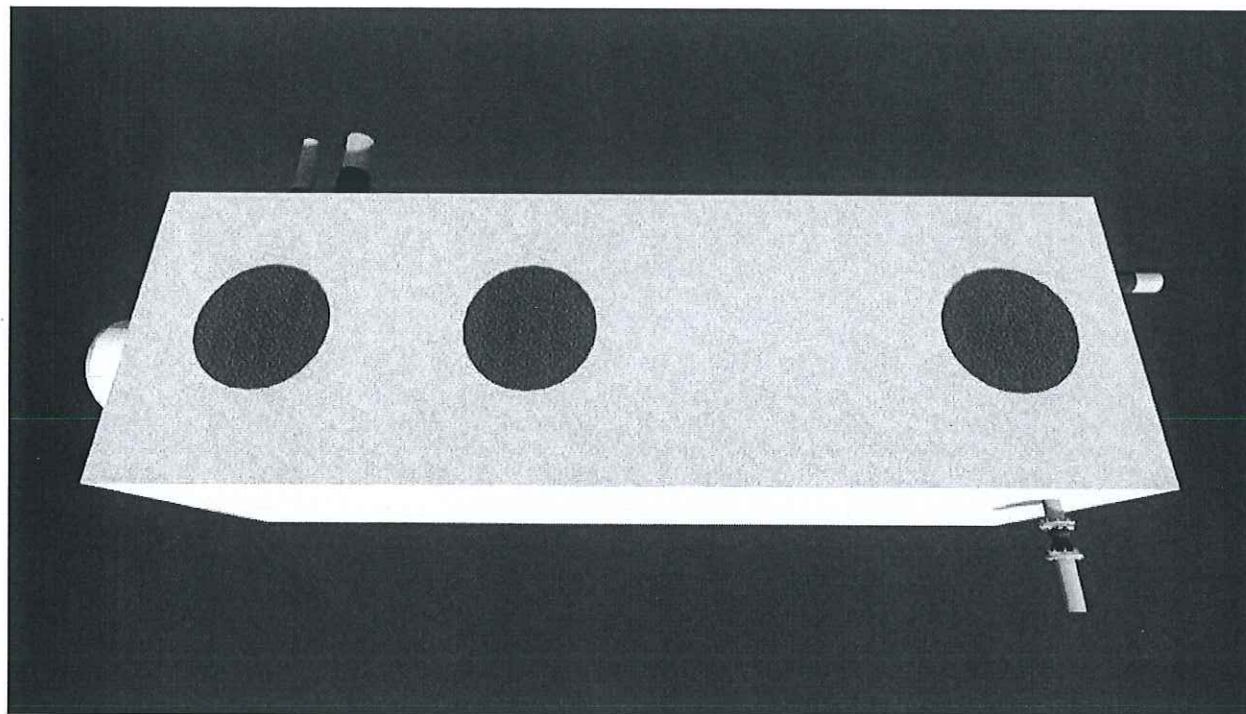

รูป 3 มิติ บ่อสูบน้ำเสีย NO.2 บริเวณอาคาร 75

2/1
จก. ๒๒๖
๕๐๐ ๒๒๖
๕๐๐ ๒๒๖
๕๐๐ ๒๒๖

หมายเหตุ : ① อาจมีข้อผิดพลาดอันเกิดจากระบบจัดพิมพ์ตั้งนั้น
(ห้ามใช้เครื่องมือวัดในแบบ ให้ดูจากตัวเลขในแบบเป็นตัวกำหนดเท่านั้น)

OWNER :




PROJECT :

ก่อสร้างศูนย์กักตุนน้ำ
การบำบัดน้ำเสียจากคณณ

LOCATION :

คณะวิทยาศาสตร์ประยุกต์
มหาวิทยาลัยเทคโนโลยีพระจอมเกล้าธนบุรี
1518 ถนน พระรามยากร ๑ แขวงวัดท่า
เตาบางเขน กรุงเทพมหานคร 10800

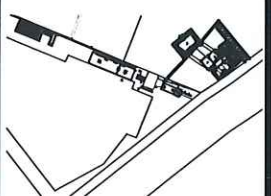

STRUCTURE ENGINEER :

นายสมรค์ เจริญศรี ส.ศ.๕๔๑๑

ELECTRIC ENGINEER :

นายสมรค์ เจริญศรี ส.ศ.๕๔๑๑

SANITARY ENGINEER :

นาย วิวัฒน์ ศันสธร ส.ศ.๕๔๑๑

MECHANICAL ENGINEER :

ผู้ตรวจเช็ค

ผู้ช่วยศาสตราจารย์ บุญส่ง ศิลาประทุม

DRAFT MAN :


นาย ศิลาประทุม ส.ศ.๕๔๑๑

DRAWING TITLE :

รูป 3 มิติ บ่อสูบน้ำเสีย NO.2
บริเวณอาคาร 75

CORRECT :


NO.	DATE	PARTICULAR
△	-	-
△	-	-
△	-	-
CHECK BY :		PAGE : SN-18
SCALE :		TOTAL :
DATE :		

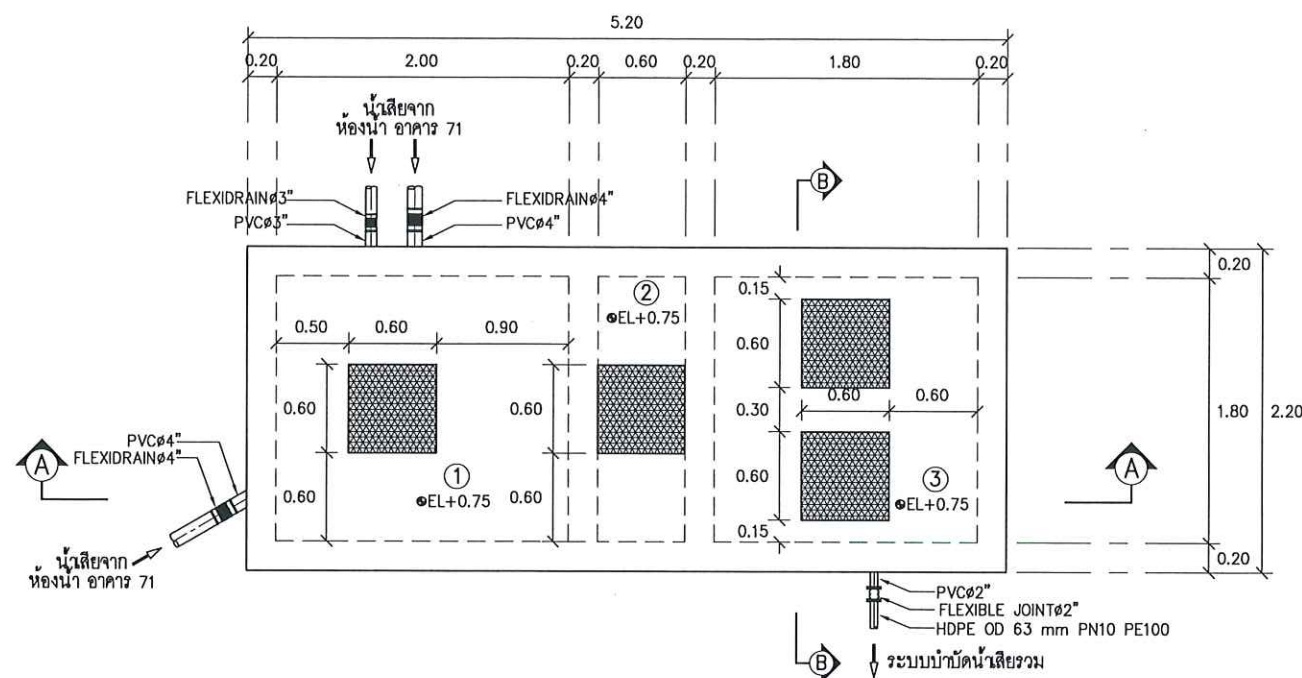

แปลนด้านบนบ่อบำบัดน้ำเสีย คสล. สำหรับห้องน้ำ


และ ห้องปฏิบัติการ อาคาร 71 (ปรับปรุงใหม่)
SCALE A1 1:25 A3 1:50

- ① บ่อแยกกาก 1
- ② บ่อแยกกาก 2
- ③ บ่อสูบน้ำเสีย 3

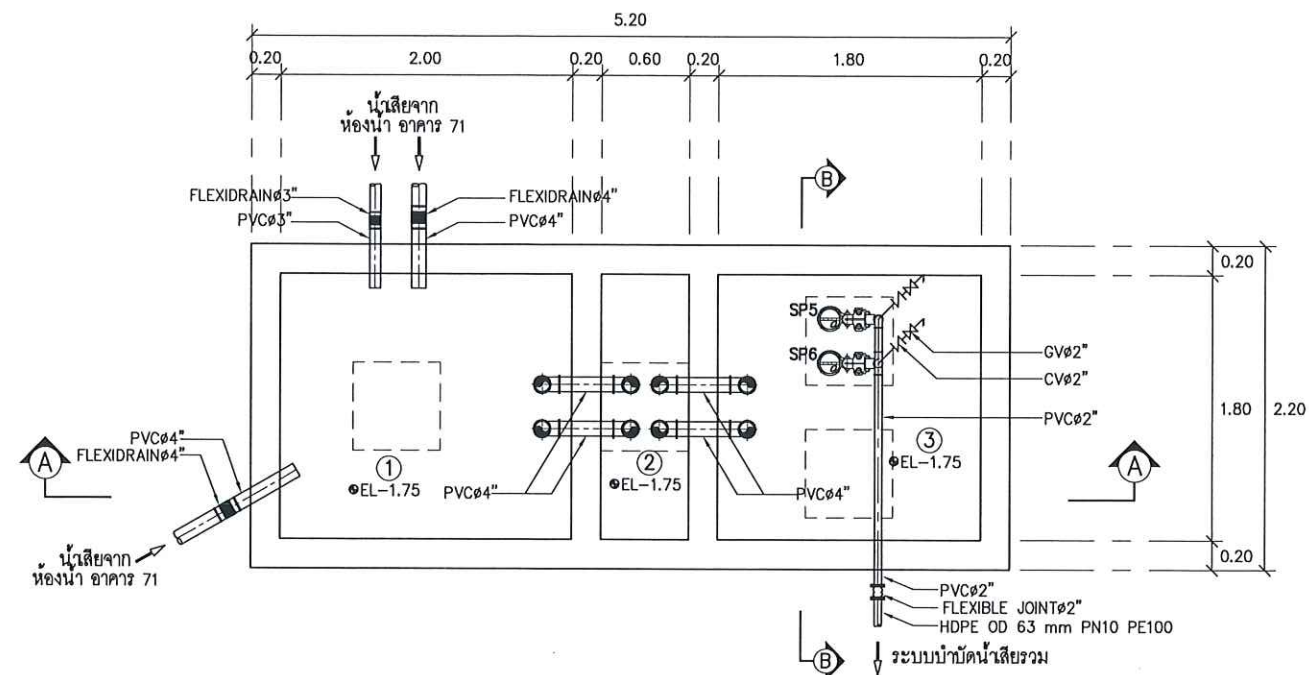


แปลนด้านล่างบ่อบำบัดน้ำเสีย คสล. สำหรับห้องน้ำ

และ ห้องปฏิบัติการ อาคาร 71 (ปรับปรุงใหม่)
SCALE A1 1:25 A3 1:50

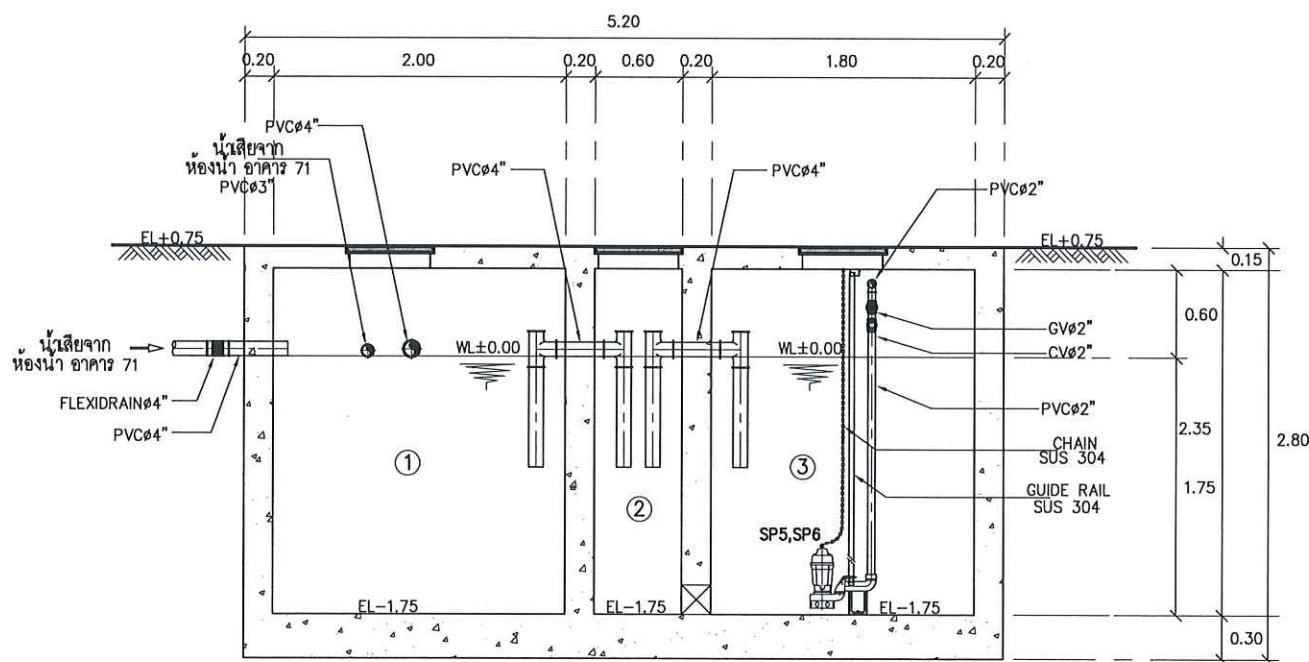

SECTION (A) - (A)

SCALE A1 1:25 A3 1:50

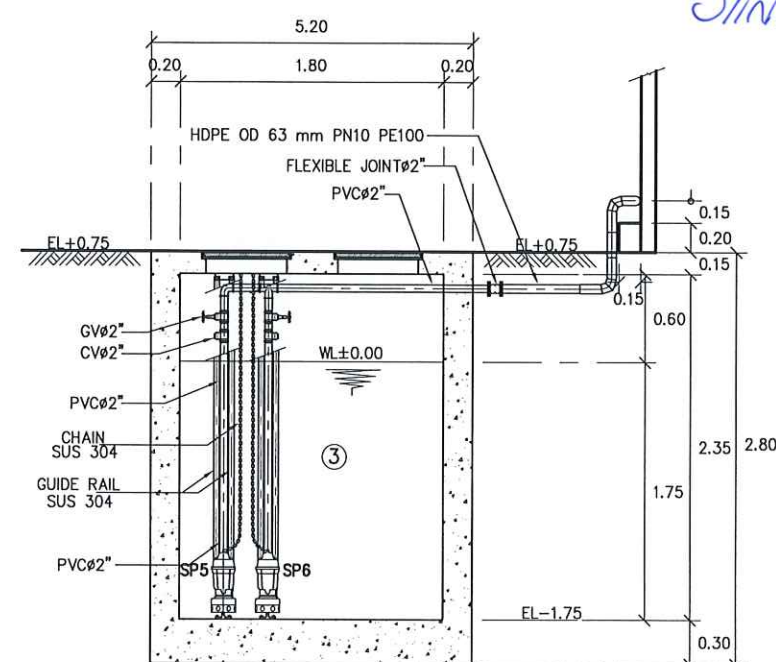

SECTION (B) - (B)

SCALE A1 1:25 A3 1:50

หมายเหตุ : ① อาจมีข้อผิดพลาดอันเกิดจากระบบจัดพิมพ์ตั้งนั้น
(ห้ามใช้เครื่องมือวัดในแบบ ให้ดูจากตัวเลขในแบบเป็นตัวกำหนดเท่านั้น)

OWNER :




PROJECT :

ก่อสร้างศูนย์การศึกษานานาชาติ
การบำบัดน้ำเสียจากคสล.

LOCATION :

คณะวิทยาศาสตร์และเทคโนโลยี
มหาวิทยาลัยเทคโนโลยีราชมงคลธัญบุรี
1518 ถนน ประชาราษฎร์ 1 แขวงจตุจักร
เขตจตุจักร กรุงเทพมหานคร 10800

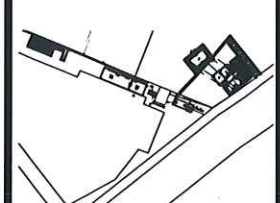

STRUCTURE ENGINEER :

นายณรงค์ เจริญศรี สศ.6491

ELECTRIC ENGINEER :

นายอนุภาณี สายบุญดี สท.ก. 4228

SANITARY ENGINEER :

นาย วิภากร คันดิธรรม สศ.68

MECHANICAL ENGINEER :

ผู้ตรวจสอบ

ผู้ควบคุมการก่อสร้าง บ่อคสล. บ่อคสล.

DRAFT MAN :

นายสิทธิพงษ์ วัฒนชัย

DRAWING TITLE :

แปลนด้านข้างบ่อ , ด้านล่าง
บ่อบำบัดน้ำเสีย คสล. สำหรับห้องน้ำ
ห้องปฏิบัติการ อาคาร 71
(ปรับปรุงใหม่)
และ SECTION A - A , B - B

CORRECT :

NO.	DATE	PARTICULAR
△	-	-
△	-	-
△	-	-
CHECK BY :		PAGE : SN-19
SCALE : A1 1:25 A3 1:50		TOTAL :
DATE :		




2/

2000 2000 2000

2000 2000 2000


หมายเหตุ : ① อาจมีข้อผิดพลาดอันเกิดจากระบบจัดพิมพ์ดังนี้
(ห้ามใช้เครื่องหมายวัดในแบบ ให้ดูจากตัวเลขในแบบเป็นตัวกำหนดเท่านั้น)



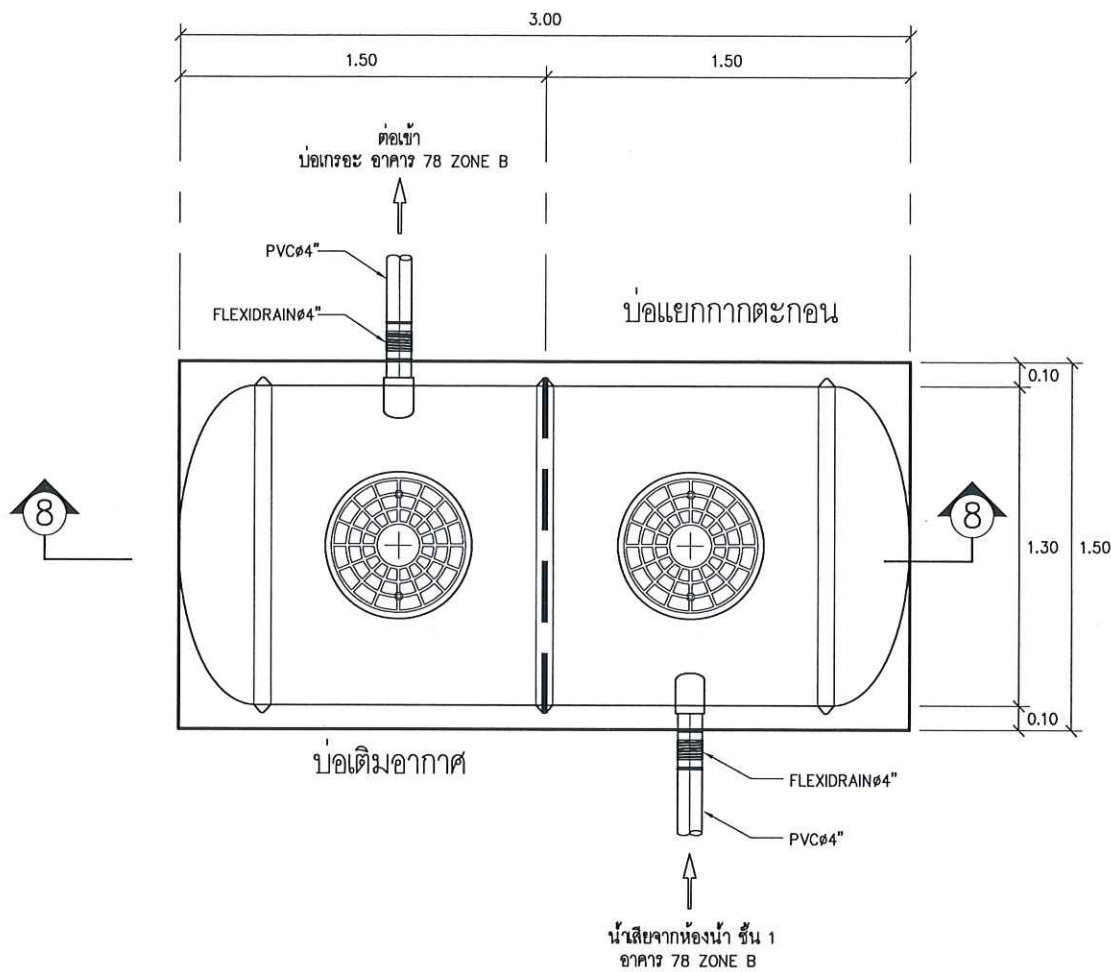

แปลนถังบำบัดน้ำเสียสำเร็จรูป สำหรับห้องน้ำ ชั้น 1
อาคาร 78 ZONE B (ปรับปรุงใหม่)

SCALE A1 1:15
A3 1:30

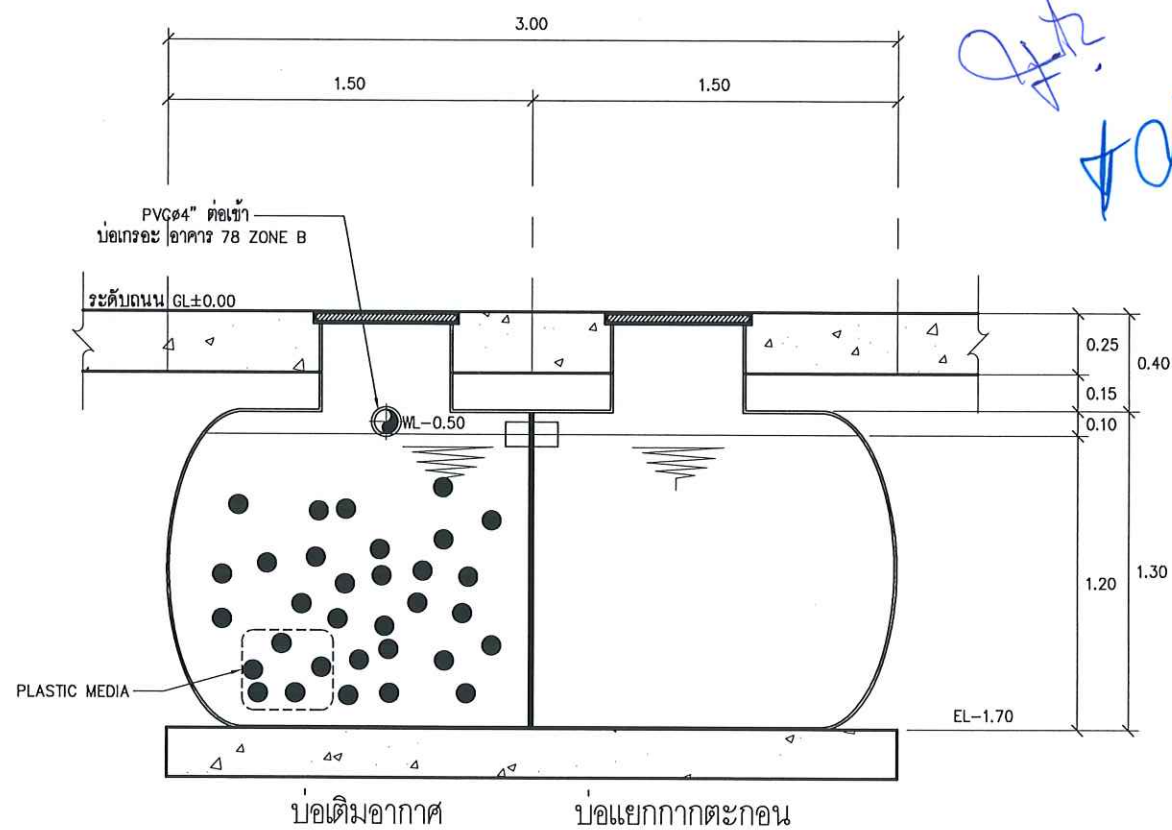

SECTION ⑧ - ⑧
SCALE A1 1:15
A3 1:30

หมายเหตุ ยกเลิกการเติมอากาศ

หมายเหตุ : ① อาจมีข้อผิดพลาดอันเกิดจากระบบจัดพิมพ์ตั้งต้น
(ห้ามใช้เครื่องวัดในแบบ ให้ดูจากตัวเลขในแบบเป็นตัวกำหนดเท่านั้น)

OWNER :




PROJECT :

ก่อสร้างศูนย์พักพิง
กบฏน้ำใสเขตรักษาพันธุ์สัตว์ป่าห้วยขาแข้ง

LOCATION :

ศูนย์วิจัยสัตว์ป่าและพันธุ์พืช
มหาวิทยาลัยเทคโนโลยีพระจอมเกล้าธนบุรี
1518 ถนน พระราชมนูร์ 1 แขวงจตุจักร
เขตบางเขน กรุงเทพมหานคร 10800

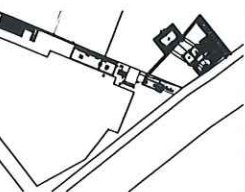

STRUCTURE ENGINEER :

นายสมชาย เจริญดี ส.ศ.6491

ELECTRIC ENGINEER :

นายสมชาย เจริญดี ส.ศ.4228

SANITARY ENGINEER :

นาย วิวัฒน์ คณิตธรรม ส.ศ.68

MECHANICAL ENGINEER :

ผู้ตรวจสอบ

ผู้ควบคุมการก่อสร้าง บ่อเกรอะ บ่อแยกกากตะกอน

DRAFT MAN :

นายศิริพงษ์ วัฒนชัย

DRAWING TITLE :

แปลนถังบำบัดน้ำเสียสำเร็จรูป
สำหรับห้องน้ำ ชั้น 1
อาคาร 78 ZONE B (ปรับปรุงใหม่)
SECTION 8 - 8

CORRECT :

NO.	DATE	PARTICULAR
△	-	-
△	-	-
△	-	-

CHECK BY :

PAGE :
SN-21

SCALE : A1 1:15
A3 1:30

TOTAL :

DATE :

OWNER :




PROJECT :

ก่อสร้างระบบบำบัดน้ำเสีย
การบำบัดน้ำเสียจากคอกหมู

LOCATION :

คณะวิทยาศาสตร์และเทคโนโลยี
มหาวิทยาลัยเทคโนโลยีพระจอมเกล้าธนบุรี
1518 ถนน พระราชมนูราช 1 แขวงวัดท่าพระ
เขตบางกอก กรุงเทพมหานคร 10800

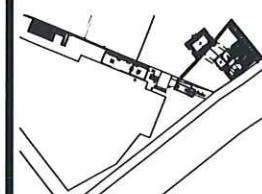

STRUCTURE ENGINEER :

นายสมชาย เจริญศรี สท.6491

ELECTRIC ENGINEER :

นายสมชาย เจริญศรี สท.4228

SANITARY ENGINEER :

นาย วิวัฒน์ คำนวณ สท.68

MECHANICAL ENGINEER :

ผู้ตรวจสอบ

ผู้ควบคุมการก่อสร้าง บริษัท...

DRAFT MAN :


นายสมชาย เจริญศรี

DRAWING TITLE :

แปลนด้านบน บ่อเกรอะ และ บ่อปรับอัตราการไหล
(ปรับปรุงจากถังบำบัดน้ำเสีย คสล สำหรับห้องน้ำ อาคาร 78 ZONE B)
และ SECTION A - A


CORRECT :

NO.	DATE	PARTICULAR
△	-	-
△	-	-
△	-	-
CHECK BY :		PAGE : SN-22
SCALE : A1 1:50 A3 1:100		TOTAL :
DATE :		

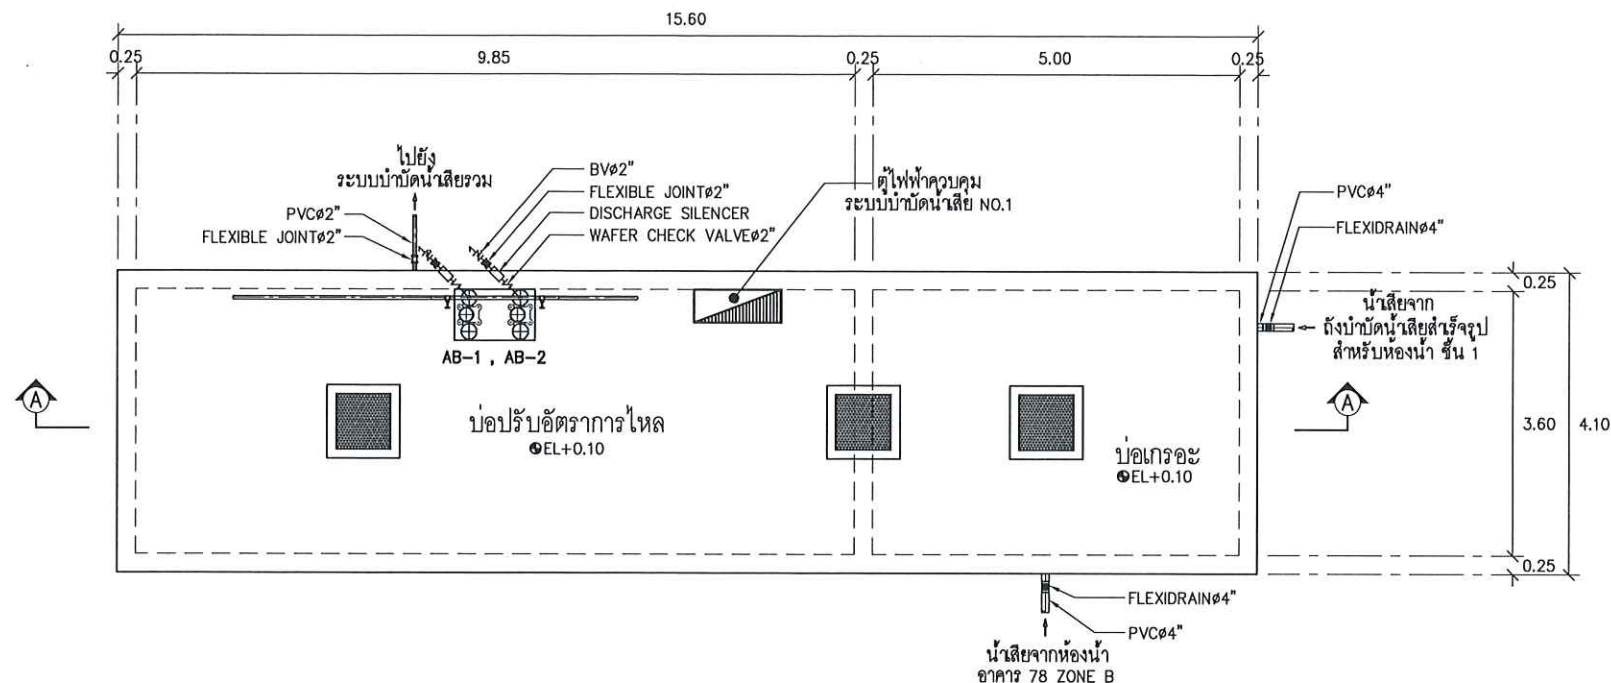

แปลนด้านบนบ่อเกรอะ และ บ่อปรับอัตราการไหล


(ปรับปรุงจากถังบำบัดน้ำเสีย คสล สำหรับห้องน้ำ อาคาร 78 ZONE B)

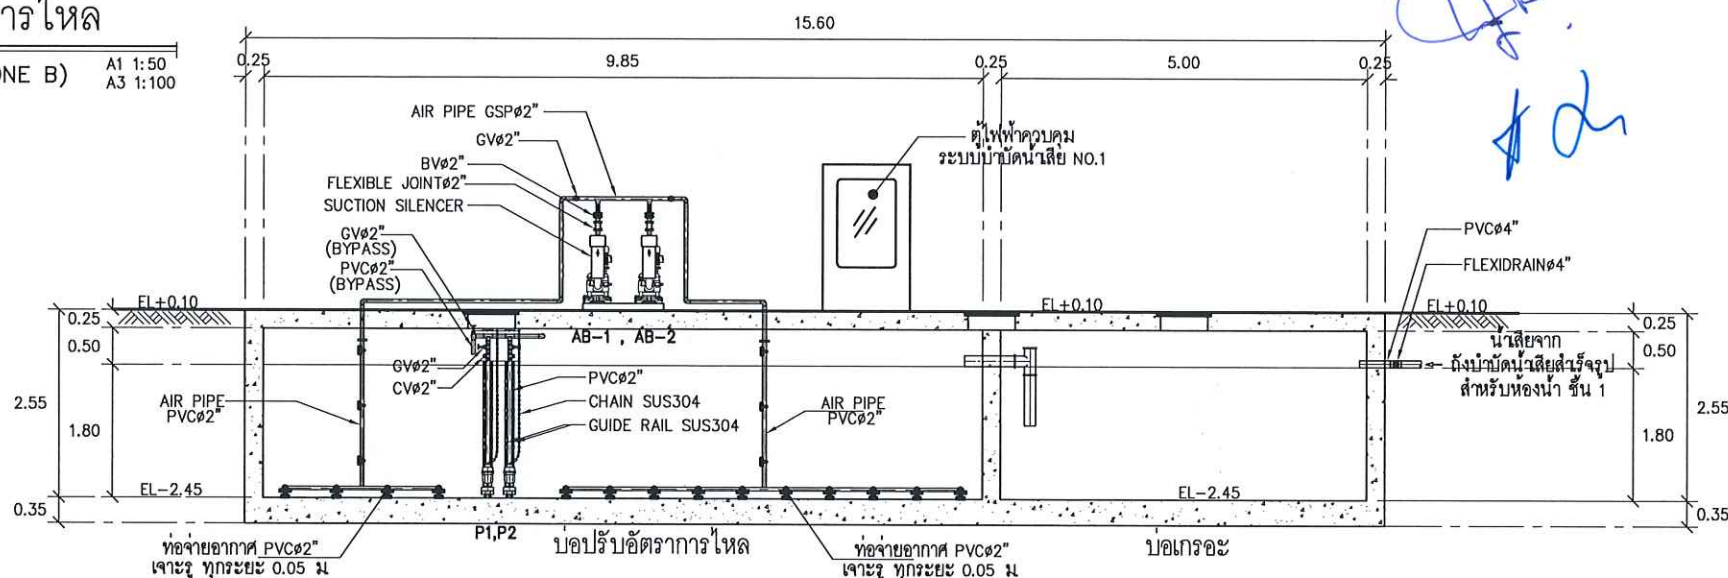

SECTION A - A


SCALE A1 1:50
A3 1:100

หมายเหตุ : ยกเลิกการใช้เครื่องเติมอากาศแบบ AERATOR
: CORING ติดตั้งท่อสามทางใหม่ เพื่อกำหนดระดับน้ำใหม่

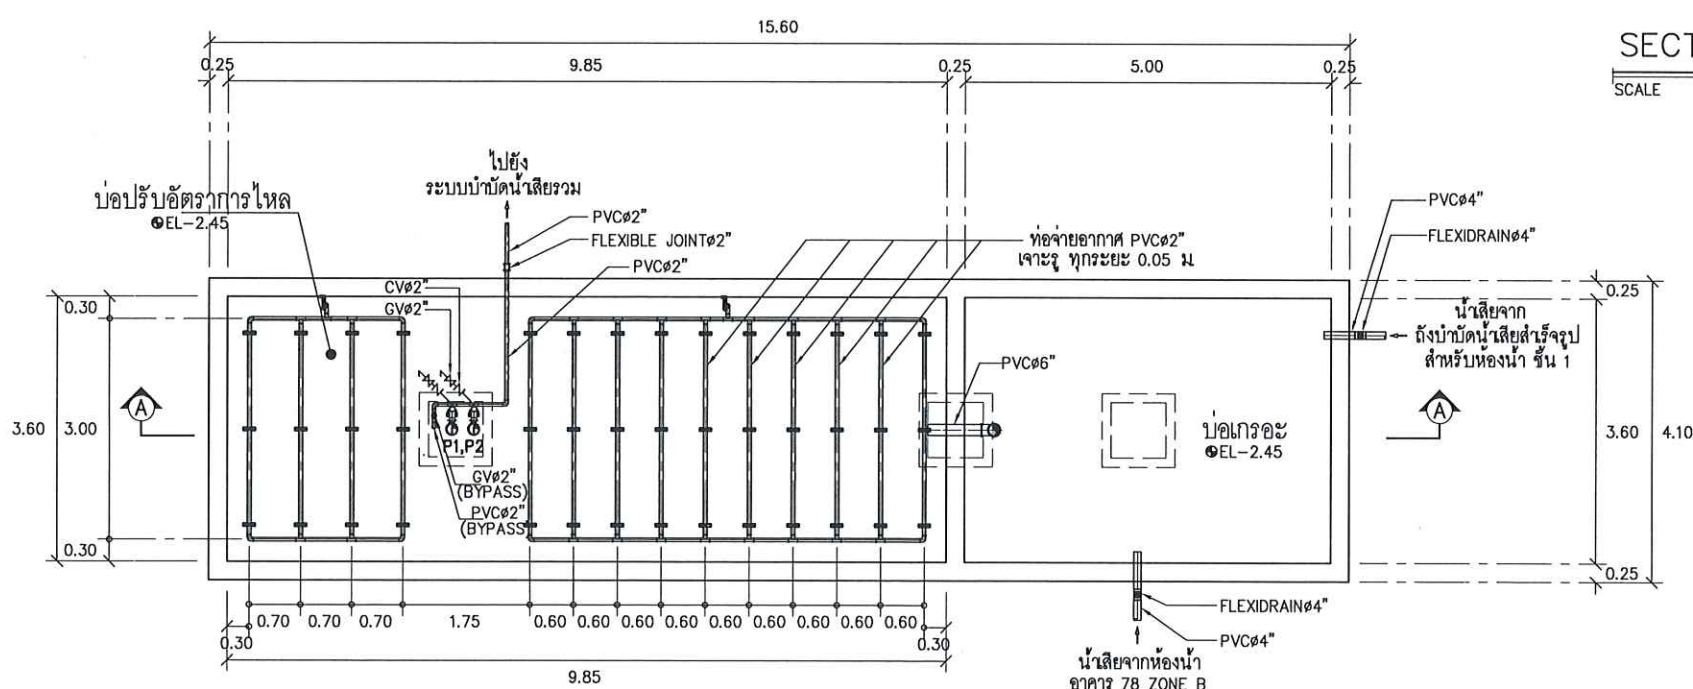

แปลนด้านล่างบ่อเกรอะ และ บ่อปรับอัตราการไหล

(ปรับปรุงจากถังบำบัดน้ำเสีย คสล สำหรับห้องน้ำ อาคาร 78 ZONE B)

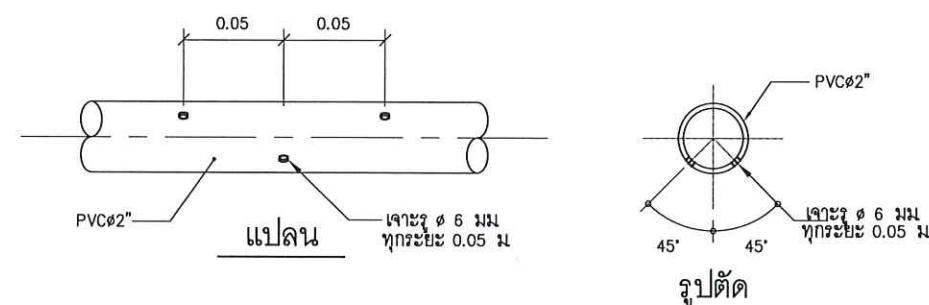

แบบขยายท่อเจาะรูจ่ายอากาศ

SCALE NTS.

หมายเหตุ : ① อาจมีข้อผิดพลาดอันเกิดจากระบบจัดพิมพ์ที่ตั้ง
(ห้ามใช้เครื่องมือวัดในแบบ ให้ดูจากตัวเลขในแบบเป็นตัวกำหนดเท่านั้น)

OWNER :




PROJECT :

ก่อสร้างศูนย์กักขัง
การบำบัดน้ำเสียจากสารเคมี

LOCATION :

คณะวิทยาศาสตร์ประยุกต์
มหาวิทยาลัยเทคโนโลยีพระจอมเกล้าพระนครเหนือ
1518 ถนน พระรามที่ 1 แขวงจตุจักร
เขตจตุจักร กรุงเทพมหานคร 10800

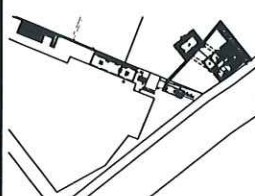

STRUCTURE ENGINEER :

นายณวัฒน์ เจริญศรี สก.6491

ELECTRIC ENGINEER :

นายธนวุฒิ สายสุริยะ สก.ก 4228

SANITARY ENGINEER :

นาย วิษณุ ดันตธรรม สก.68

MECHANICAL ENGINEER :

ผู้ตรวจสอบ

ผู้ช่วยศาสตราจารย์ บุญส่ง ศิลปกิจกุล

DRAFT MAN :

นายศิริพงษ์ อินทชัย

DRAWING TITLE :

แปลนผังบริเวณแสดงตำแหน่ง
บ่อบำบัดน้ำเสีย
ศูนย์การเรียนรู้การบำบัดน้ำเสียจากสารเคมี
แบบ ANAEROBIC FILTER &
FIXED FILM AERATION TANK

CORRECT :

NO.	DATE	PARTICULAR
△	-	-
△		
△		

CHECK BY :


PAGE :

SN-23-01

SCALE : A1 1:125

TOTAL :


DATE :

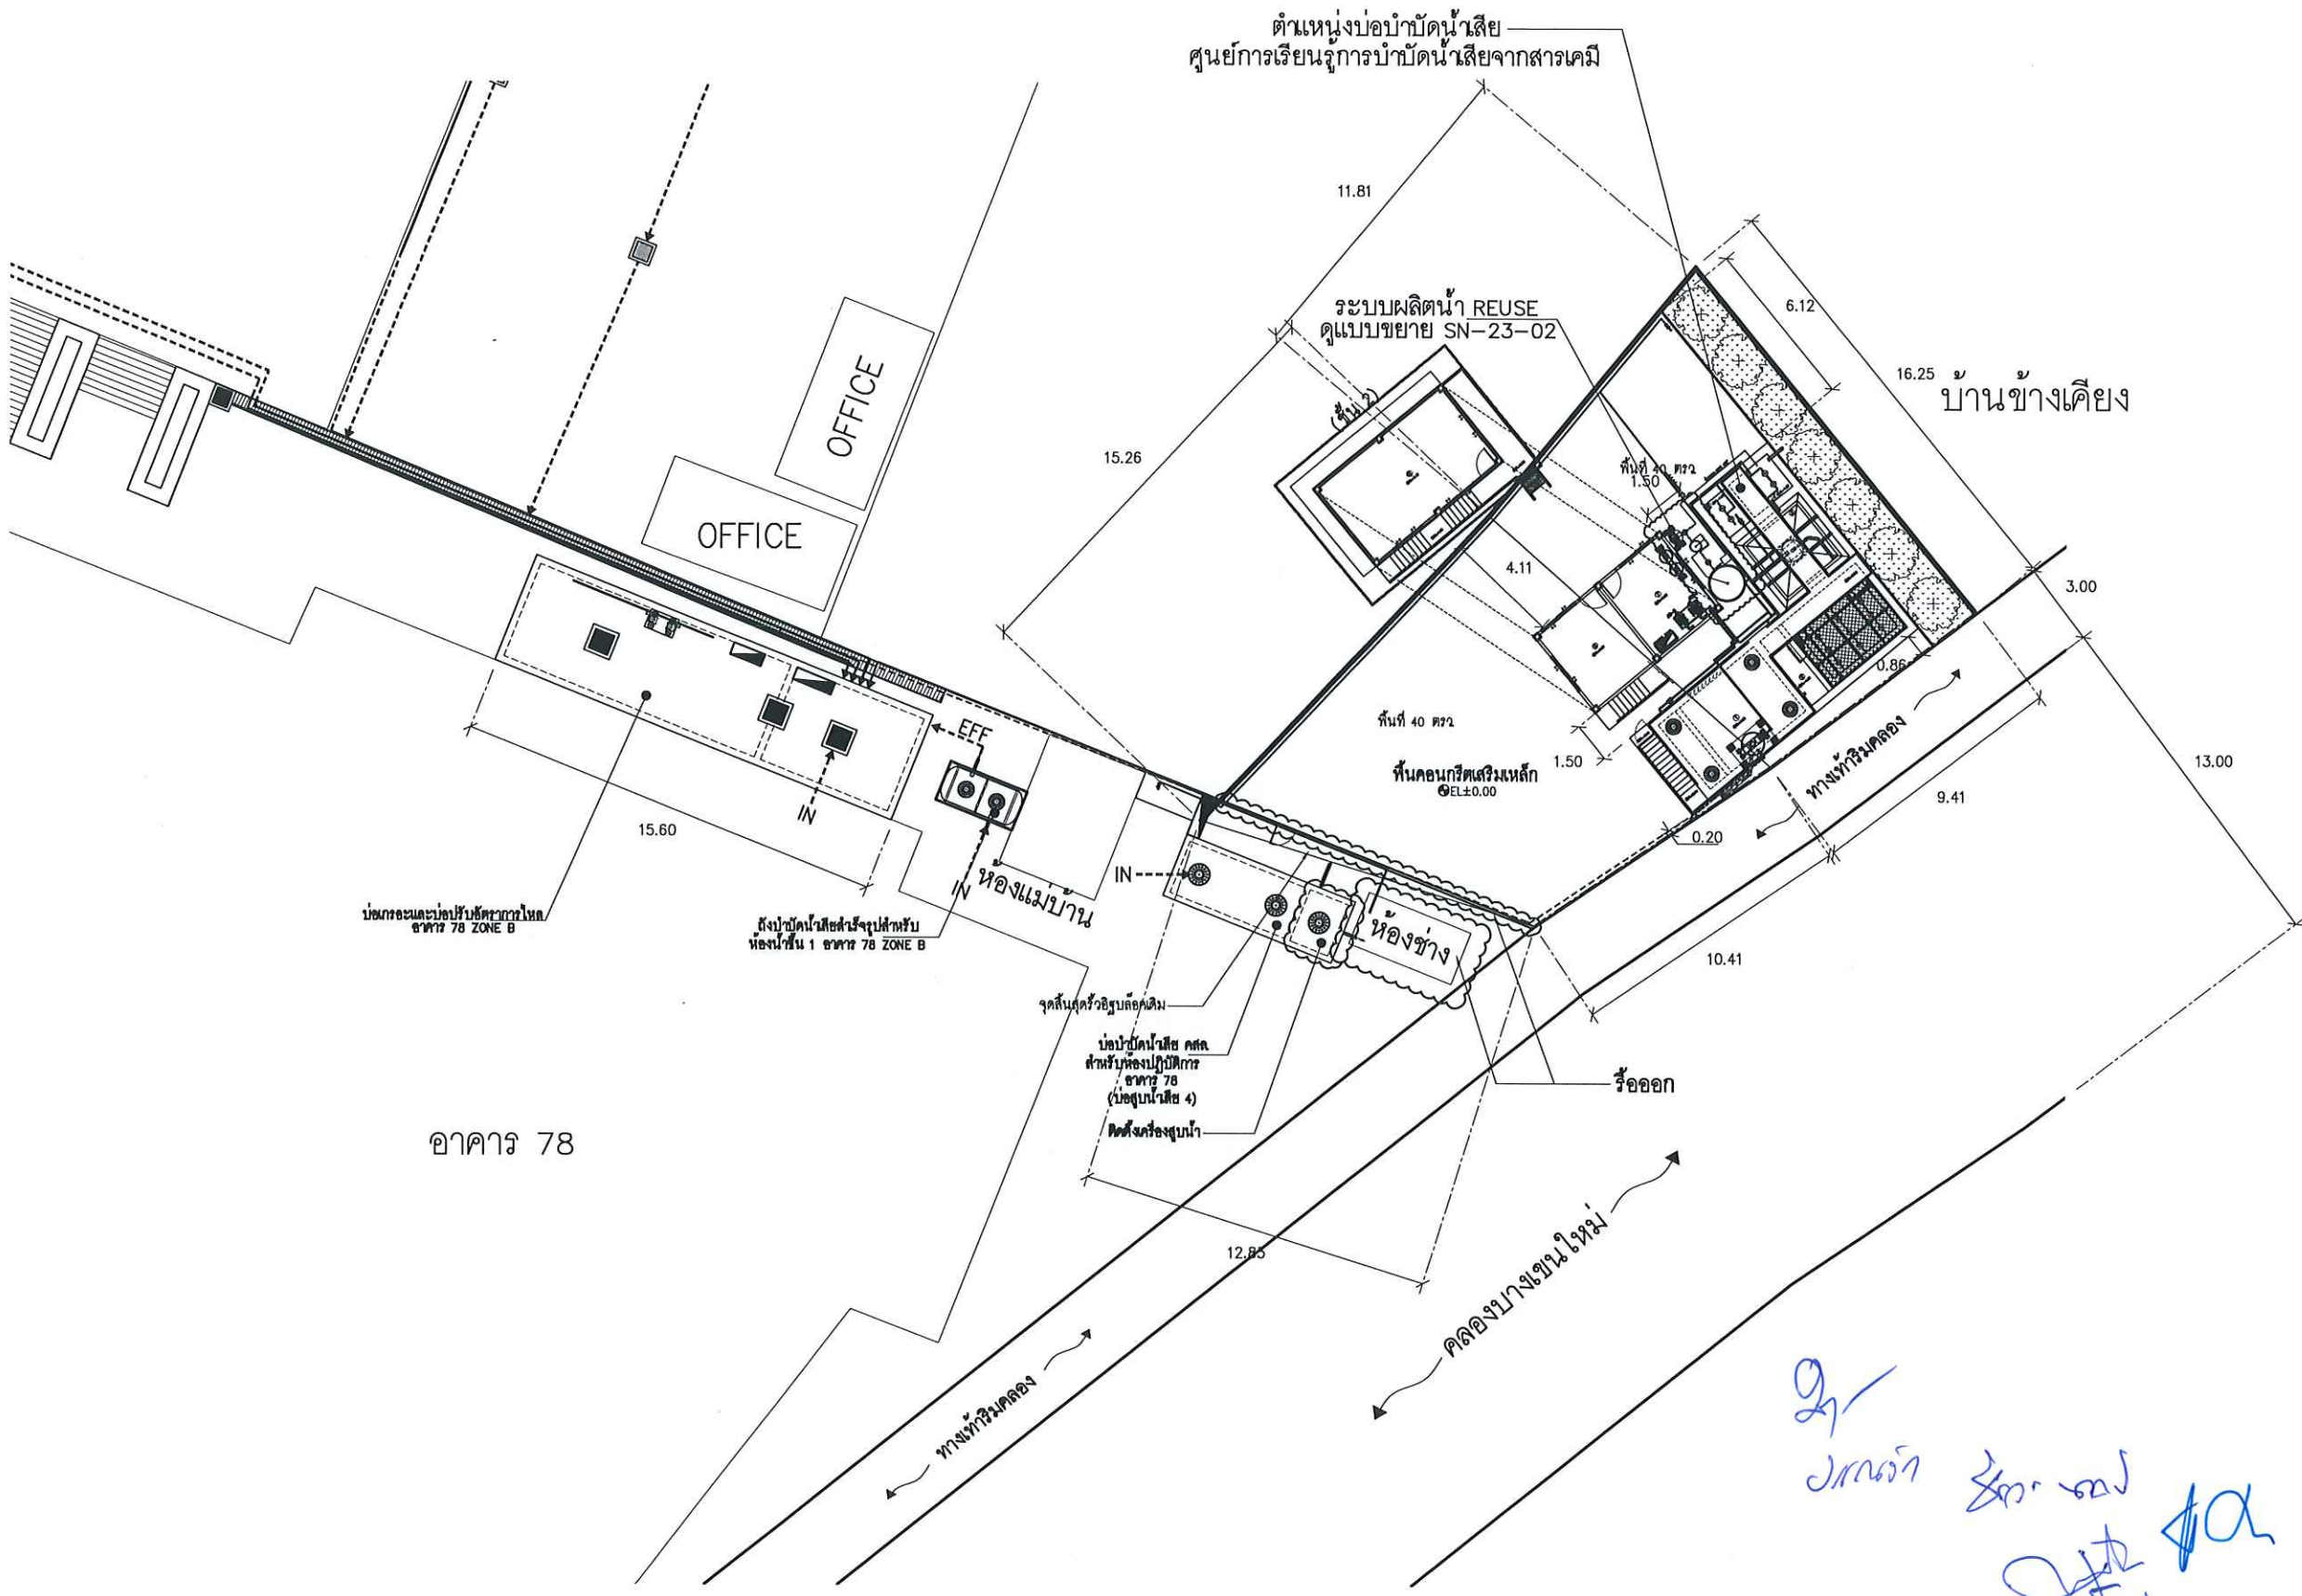

แปลนผังบริเวณแสดงตำแหน่งบ่อบำบัดน้ำเสีย ศูนย์การเรียนรู้การบำบัดน้ำเสียจากสารเคมี
แบบ ANAEROBIC FILTER & FIXED FILM AERATION TANK

SCALE A1 1:125 A3 1:250

หมายเหตุ : ① อาจมีข้อผิดพลาดอันเกิดจากระบบจัดพิมพ์ที่ตั้ง
(ห้ามใช้เครื่องมือวัดแบบ ให้ดูจากตัวเลขในแบบเป็นตัวกำหนดเท่านั้น)

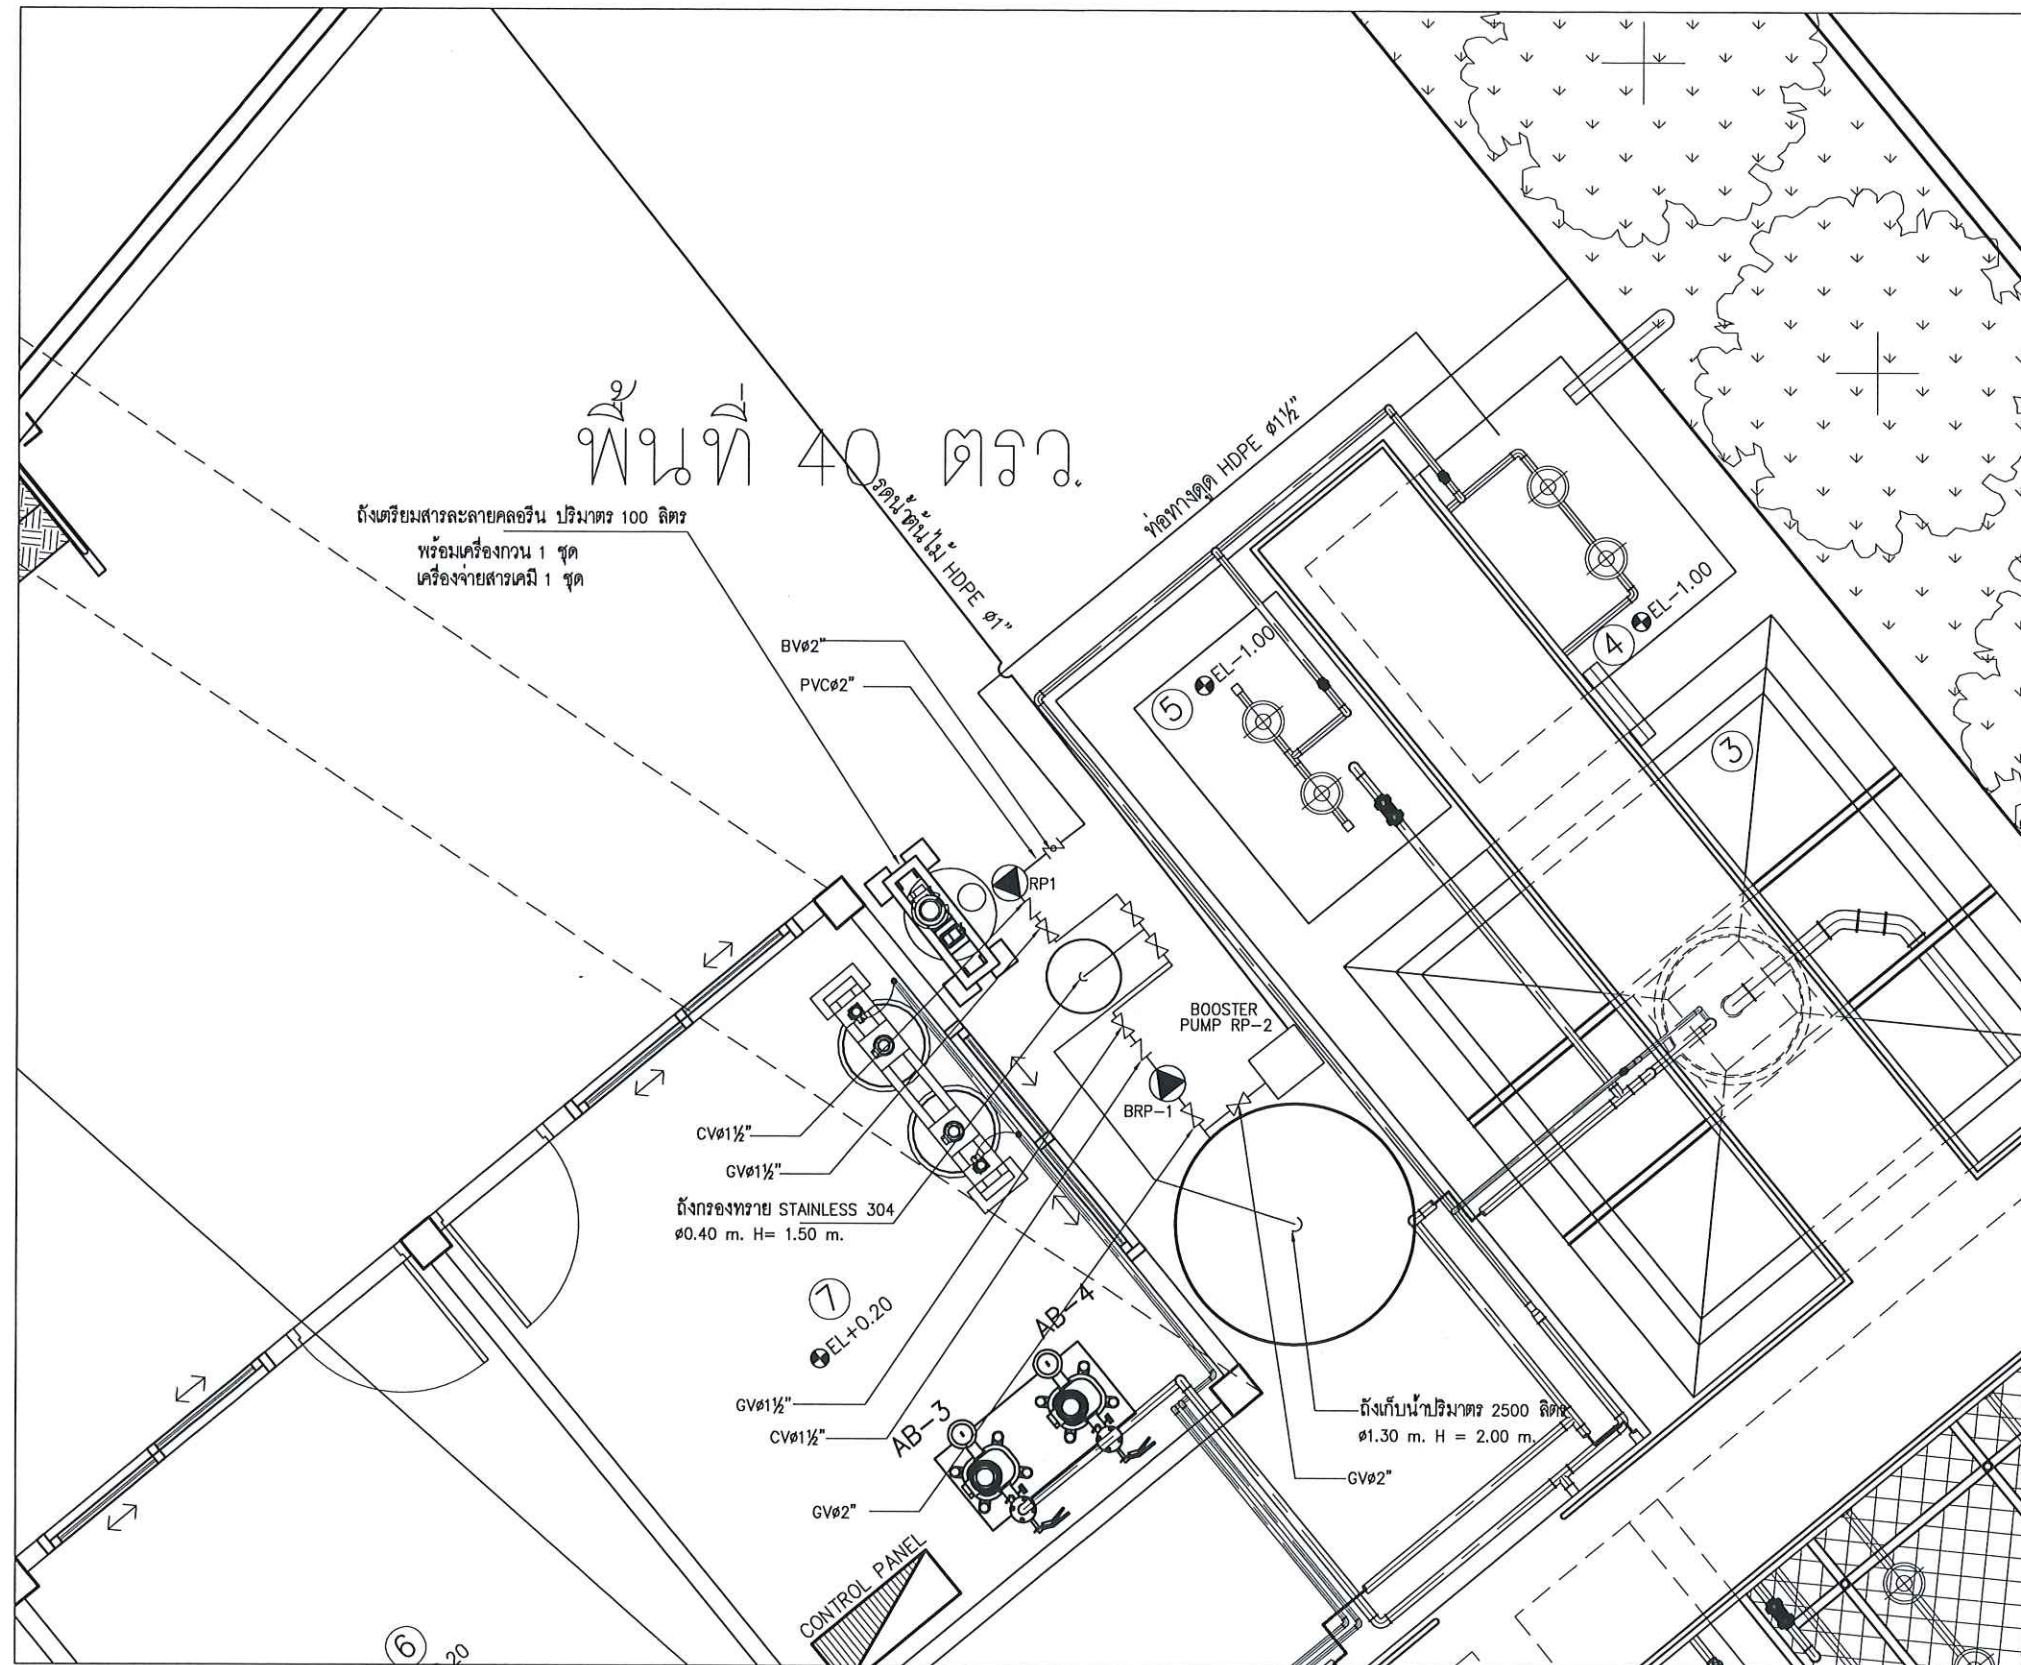

แบบขยายระบบผลิต REUSE

SCALE A1 1:20 A3 1:40

2/ - 2024 800 300 0.1/ 100

หมายเหตุ : ① อาจมีข้อผิดพลาดอันเกิดจากระบบจัดพิมพ์ที่ตั้งนั้น
(ห้ามใช้เครื่องมือวัดในแบบ ให้ดูจากตัวเลขในแบบเป็นตัวกำหนดเท่านั้น)

OWNER :




PROJECT :

ก่อสร้างศูนย์การศึกษา
การบำบัดน้ำเสียจากชุมชน

LOCATION :

คณะวิทยาศาสตร์และเทคโนโลยี
มหาวิทยาลัยเทคโนโลยีพระจอมเกล้าพระนครเหนือ
1518 ถนน ประชาชนวิถี 1 แขวงจตุจักร
เขตบางเขน กรุงเทพมหานคร 10800

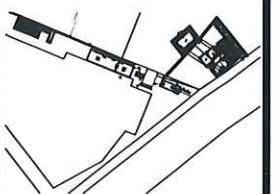

STRUCTURE ENGINEER :

นายสมรศักดิ์ ใจบุญ สด.6491

ELECTRIC ENGINEER :

นายสมรศักดิ์ ใจบุญ สด.4228

SANITARY ENGINEER :

นาย วรวิทย์ คณิตธรรม สด.68

MECHANICAL ENGINEER :

ผู้ตรวจสอบ

ผู้ควบคุมการก่อสร้าง บรู๊ตส์ ศึกษานุกูล

DRAFT MAN :


นายสิทธิพงษ์ วัฒนสุข

DRAWING TITLE :

แบบขยายระบบผลิตน้ำ REUSE

CORRECT :

NO.	DATE	PARTICULAR
△	-	-
△		
△		
CHECK BY :		PAGE : SN-23-02
SCALE : A1 1:20 A3 1:40		TOTAL :
DATE :		

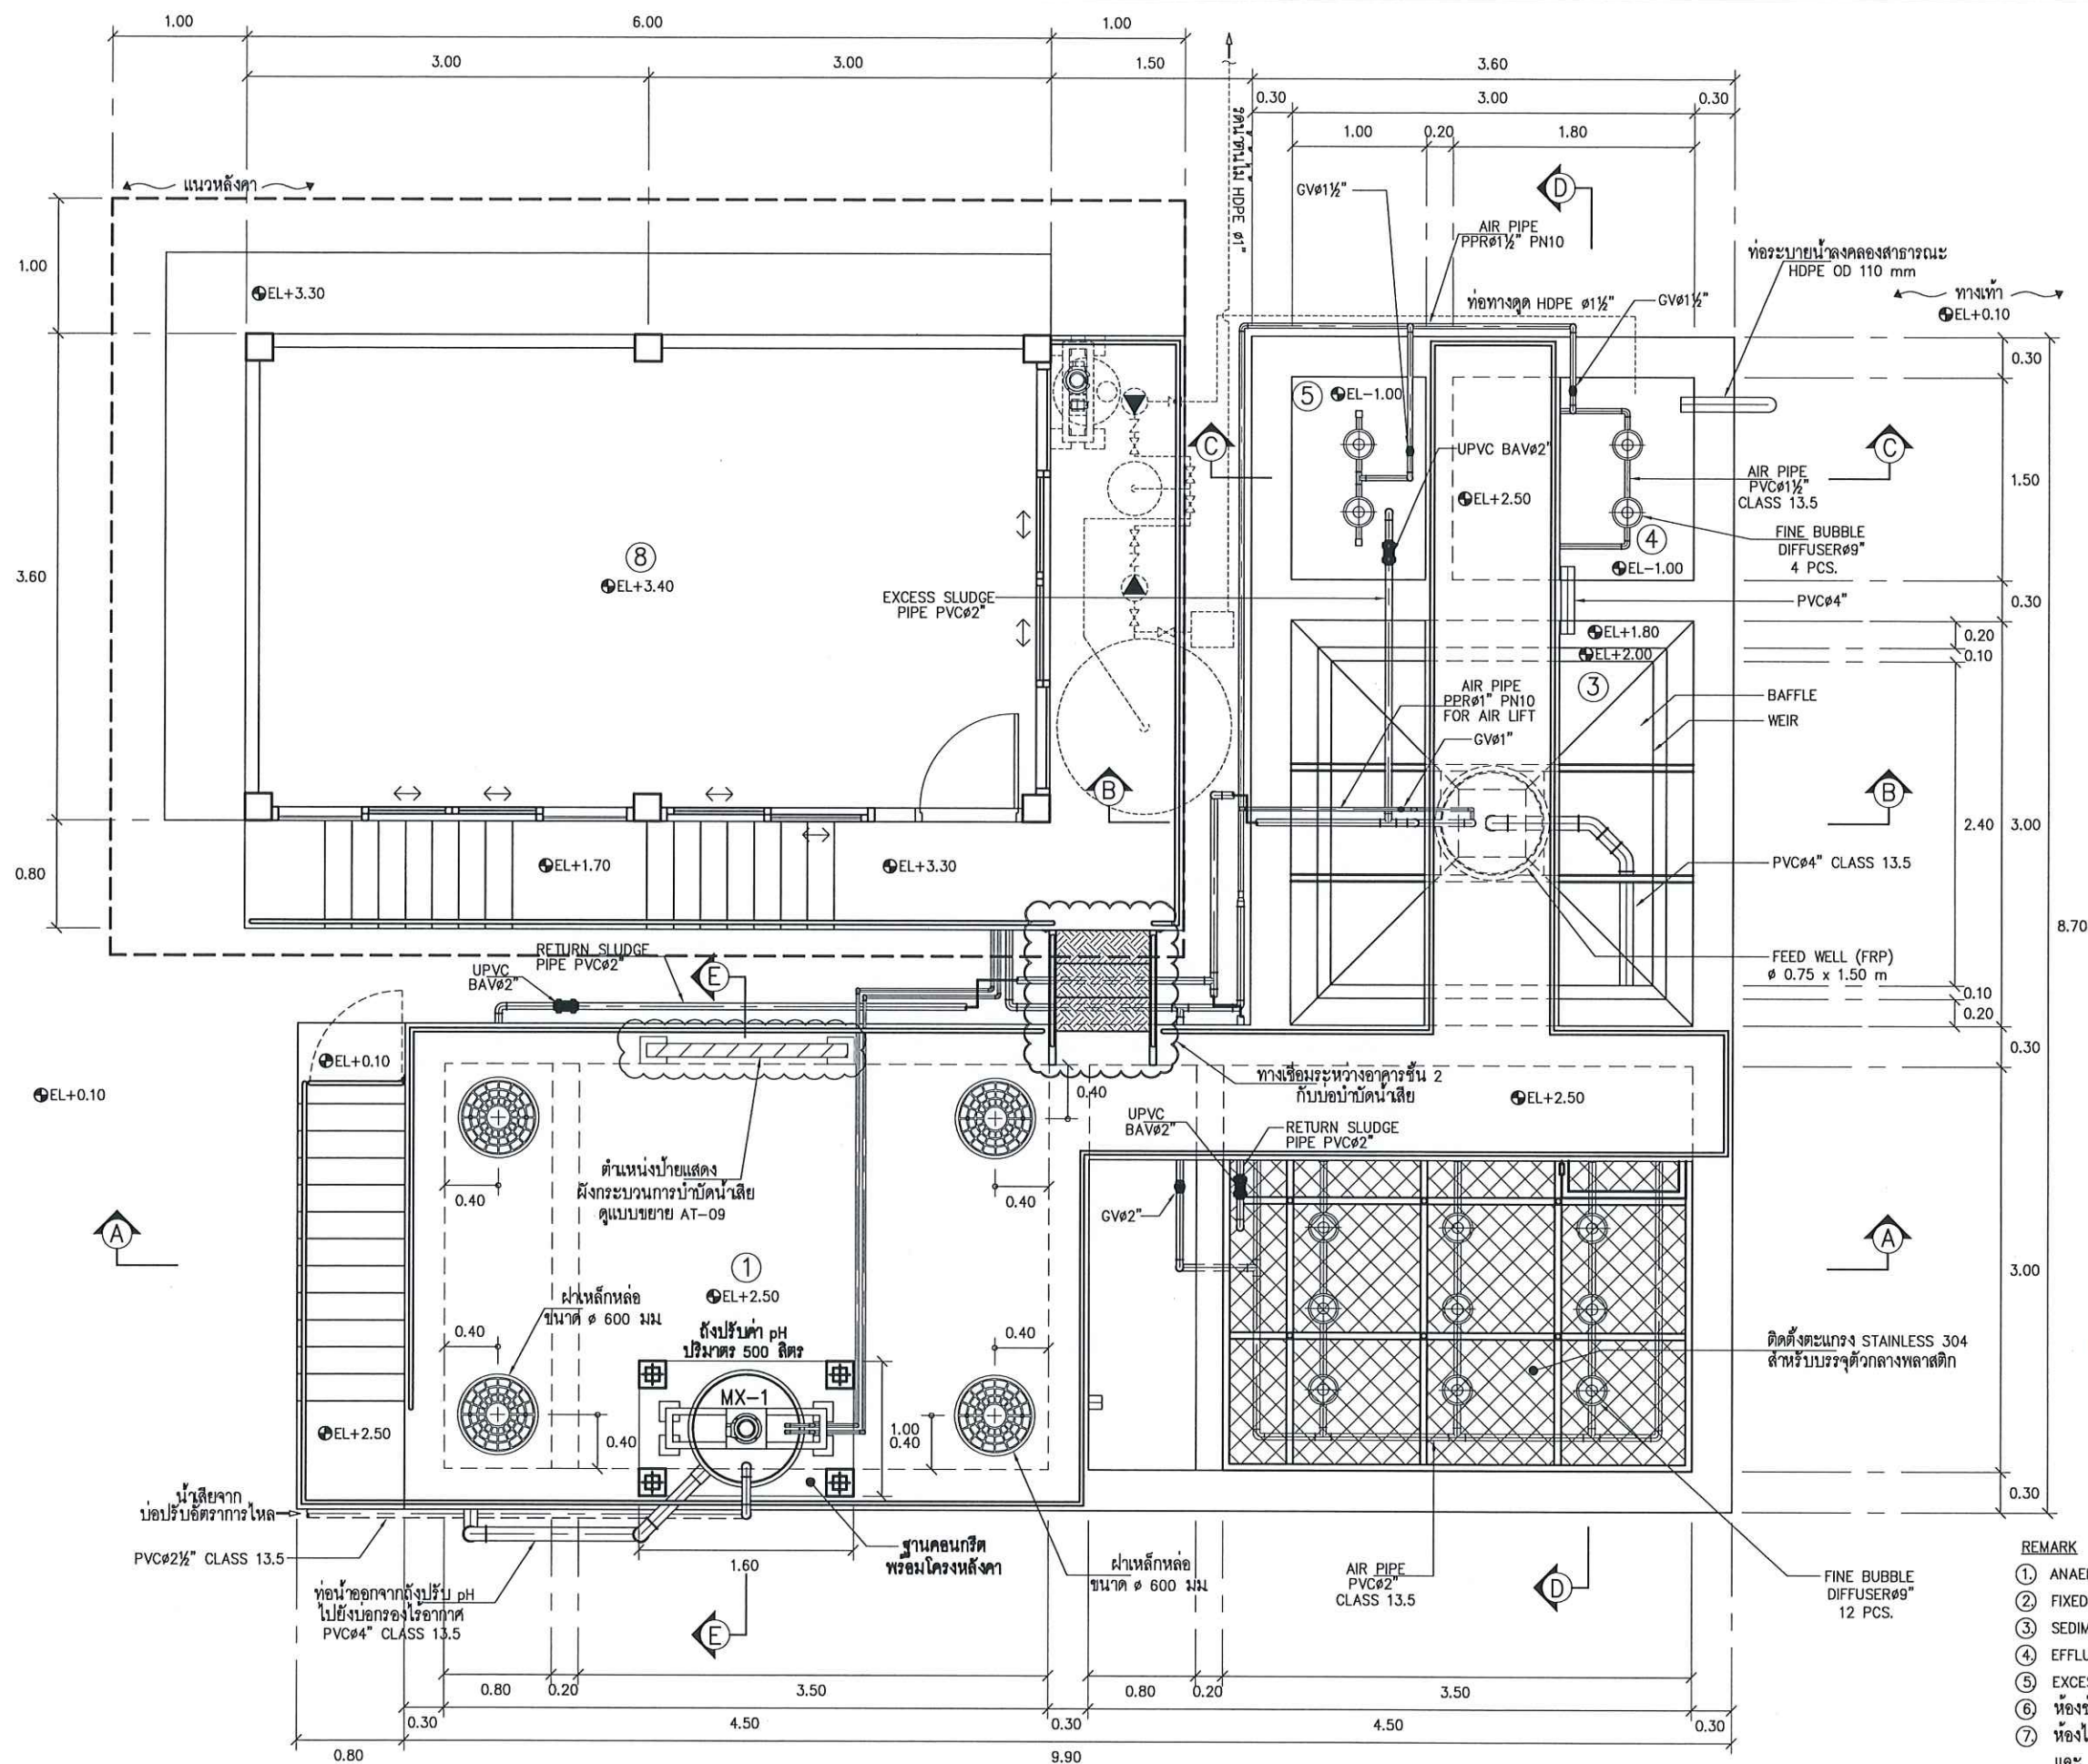

แปลนด้านบนบ่อบำบัดน้ำเสีย ศูนย์การเรียนรู้การบำบัดน้ำเสียจากสารเคมี
แบบ ANAEROBIC FILTER & FIXED FILM AERATION TANK

SCALE

A1 1:25
A3 1:50

REMARK

- ① ANAEROBIC FILTER TANK
- ② FIXED FILM AERATION TANK
- ③ SEDIMENTATION TANK
- ④ EFFLUENT TANK
- ⑤ EXCESS SLUDGE TANK
- ⑥ หอถัง
- ⑦ หอถังไฟฟ้าควบคุม, ติดตั้งเครื่องจ่ายอากาศและเก็บสารเคมี
- ⑧ หอถังปฏิบัติการเคมี

หมายเหตุ : ① อาจมีข้อผิดพลาดอันเกิดจากระบบจัดพิมพ์ทั้งนั้น
(ห้ามใช้เครื่องมือวัดในแบบ ให้ดูจากตัวเลขในแบบเป็นตัวกำหนดเท่านั้น)

OWNER :




PROJECT :

ก่อสร้างศูนย์การเรียนรู้
การบำบัดน้ำเสียจากสารเคมี

LOCATION :

คณะวิทยาศาสตร์ประยุกต์
มหาวิทยาลัยเทคโนโลยีพระจอมเกล้าธนบุรี
1518 ถนน พระราชมนูราช 1 แขวงวัดท่าพระ
เขตบางกอก กรุงเทพมหานคร 10800

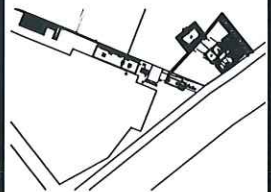

STRUCTURE ENGINEER :

นายณรงค์ เจริญดี ส.ศ.6491

ELECTRIC ENGINEER :

นายบุญฤทธิ์ สายอุดม ส.ศ.ก. 4228

SANITARY ENGINEER :

นาย วิฑูรย์ ศันติธรรม ส.ศ.68

MECHANICAL ENGINEER :

ผู้ตรวจสอบ

ผู้ควบคุมการก่อสร้าง บุญส่ง ศิลาประเสริฐ

DRAFT MAN :


นายอภิเดชชัย มินด้วย

DRAWING TITLE :

แปลนด้านบนบ่อบำบัดน้ำเสีย
ศูนย์การเรียนรู้การบำบัดน้ำเสียจากสารเคมี
แบบ ANAEROBIC FILTER
& FIXED FILM AERATION TANK

CORRECT :

NO.	DATE	PARTICULAR
△	-	-
△	-	-
△	-	-
CHECK BY :		PAGE : SN-24
SCALE : A1 1:25 A3 1:50		TOTAL :
DATE :		

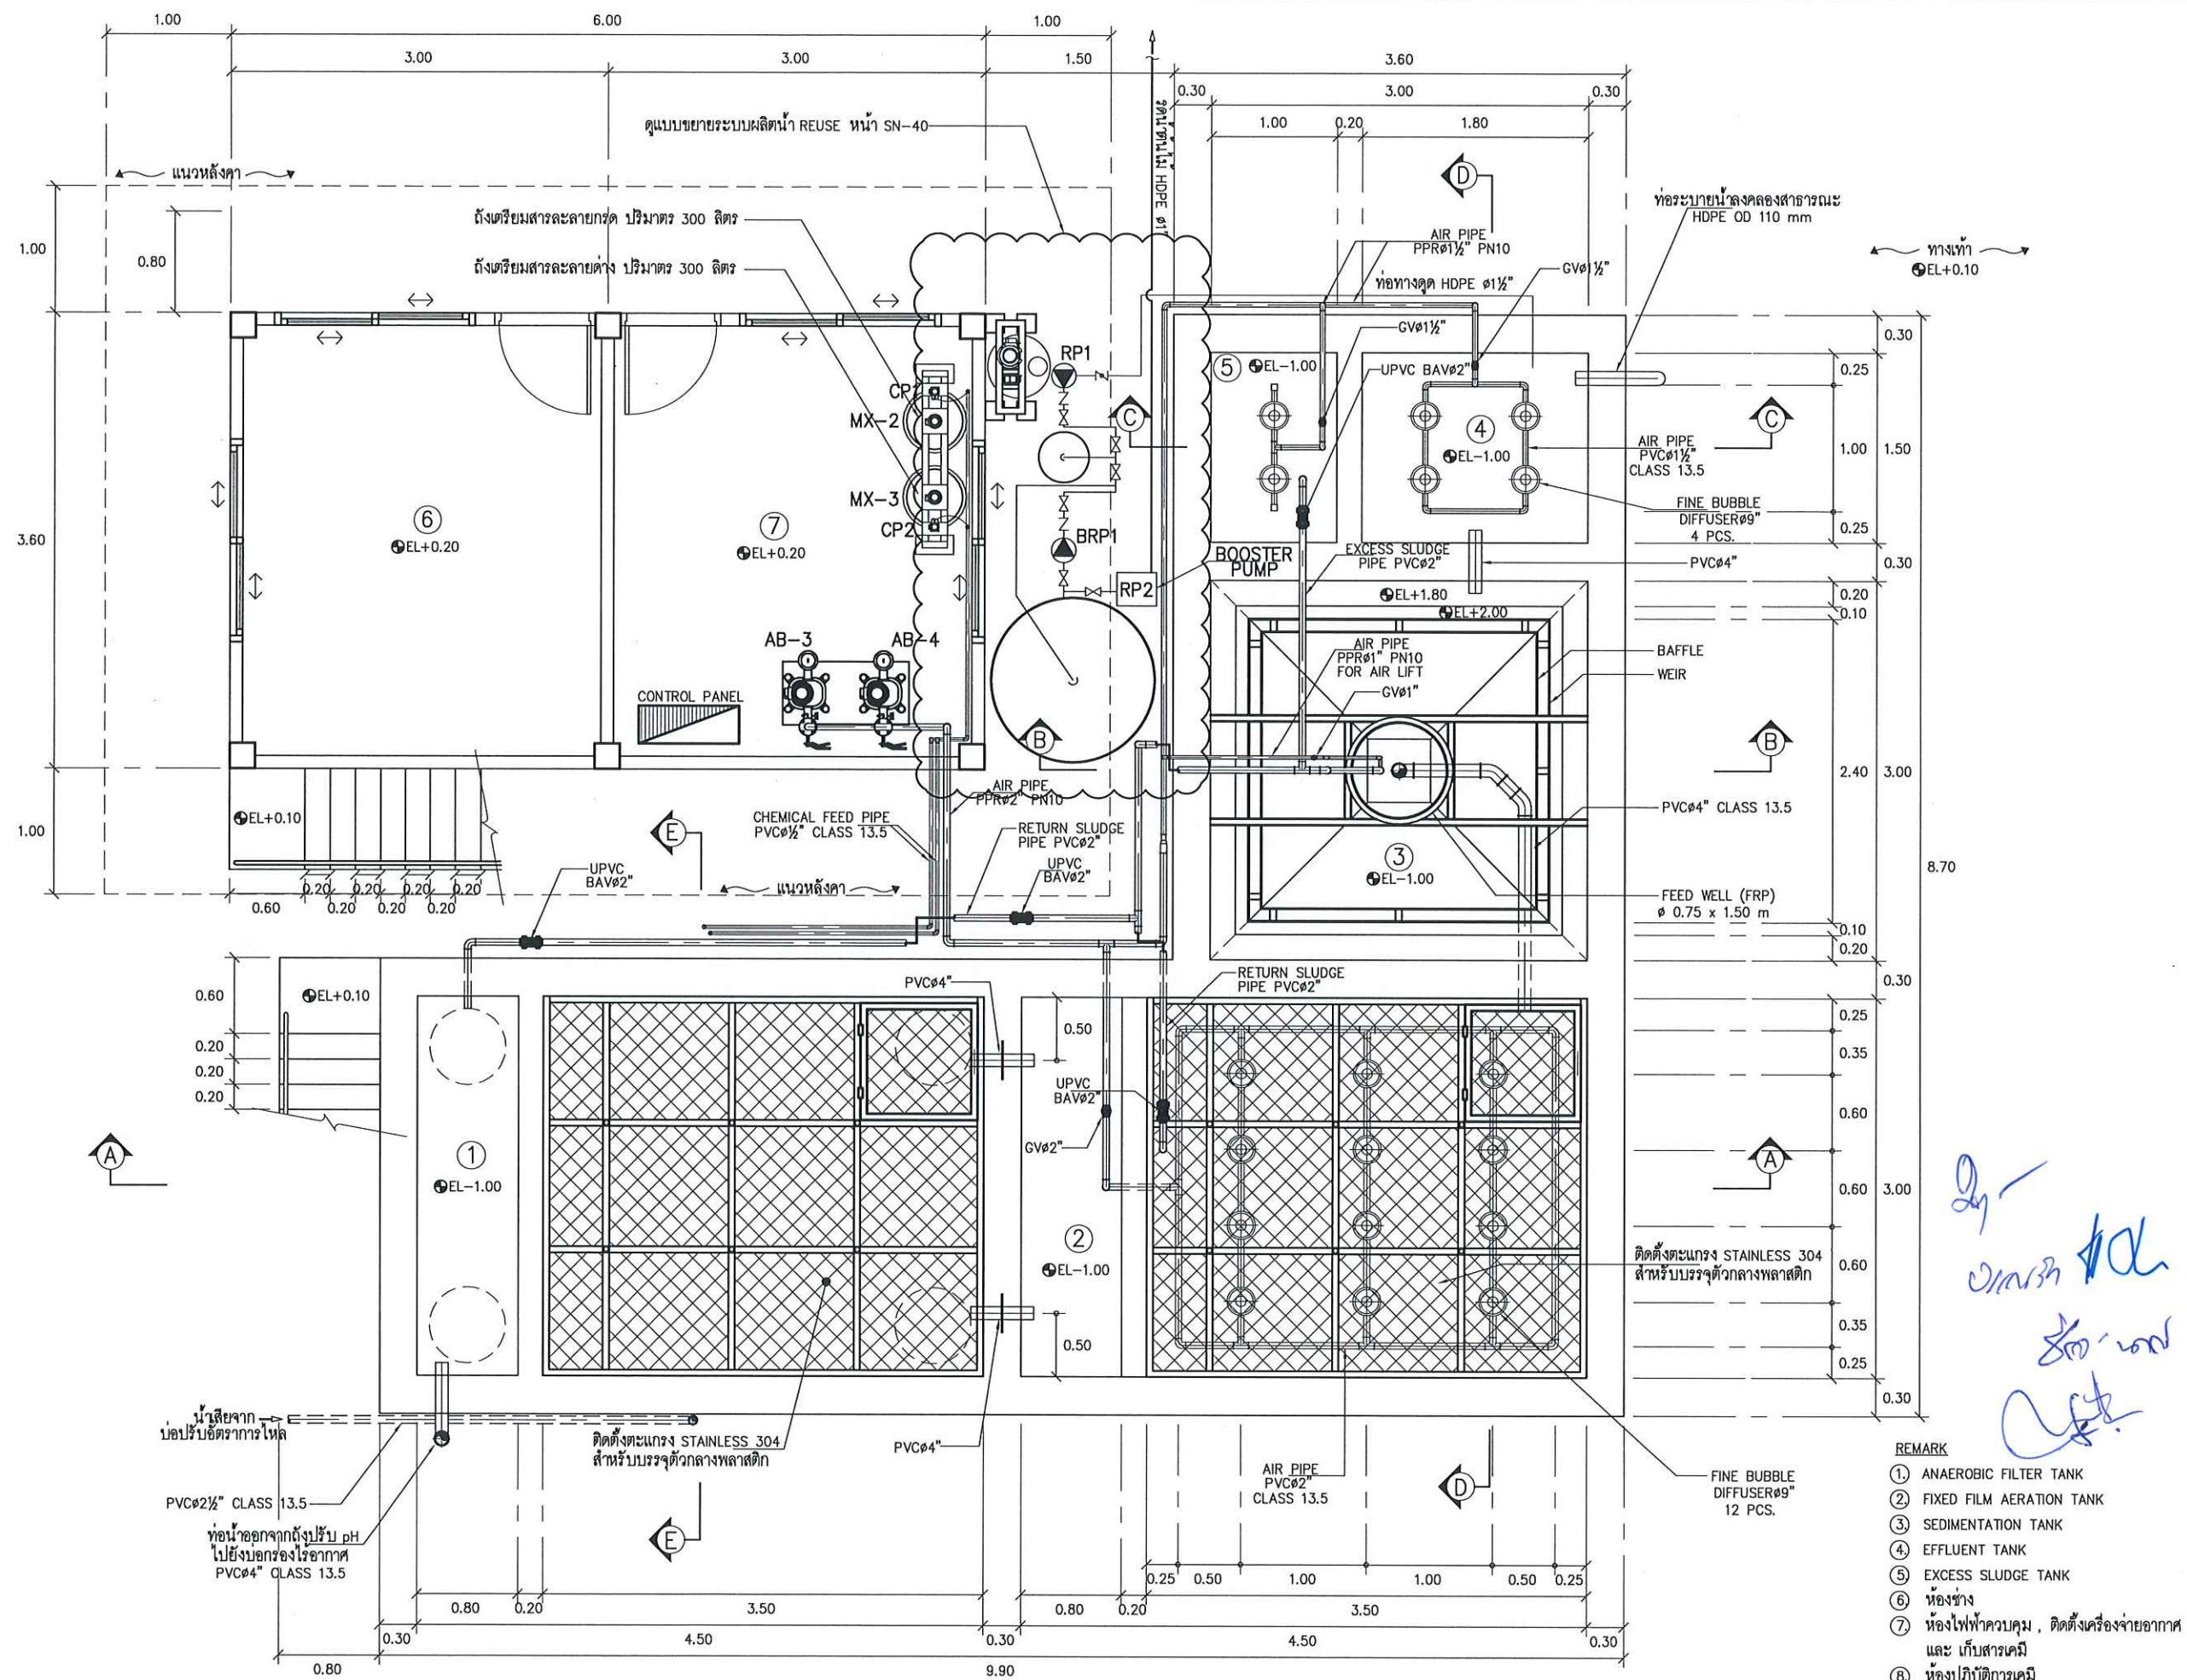

แปลนด้านล่างบ่อบำบัดน้ำเสีย ศูนย์การเรียนรู้การบำบัดน้ำเสียจากสารเคมี
แบบ ANAEROBIC FILTER & FIXED FILM AERATION TANK

SCALE A1 1:25 A3 1:50

- REMARK
- ① ANAEROBIC FILTER TANK
 - ② FIXED FILM AERATION TANK
 - ③ SEDIMENTATION TANK
 - ④ EFFLUENT TANK
 - ⑤ EXCESS SLUDGE TANK
 - ⑥ ห้องช่าง
 - ⑦ ห้องไฟฟ้าควบคุม, ติดตั้งเครื่องจ่ายอากาศและเก็บสารเคมี
 - ⑧ ห้องปฏิบัติการเคมี

OWNER :

PROJECT :

LOCATION :

STRUCTURE ENGINEER :

ELECTRIC ENGINEER :

SANITARY ENGINEER :

MECHANICAL ENGINEER :

DRAFT MAN :


DRAWING TITLE :

NO.	DATE	PARTICULAR
△	-	-
△	-	-
△	-	-

CHECK BY : PAGE : SN-25

SCALE : A1 1:25 A3 1:50 TOTAL :

DATE :

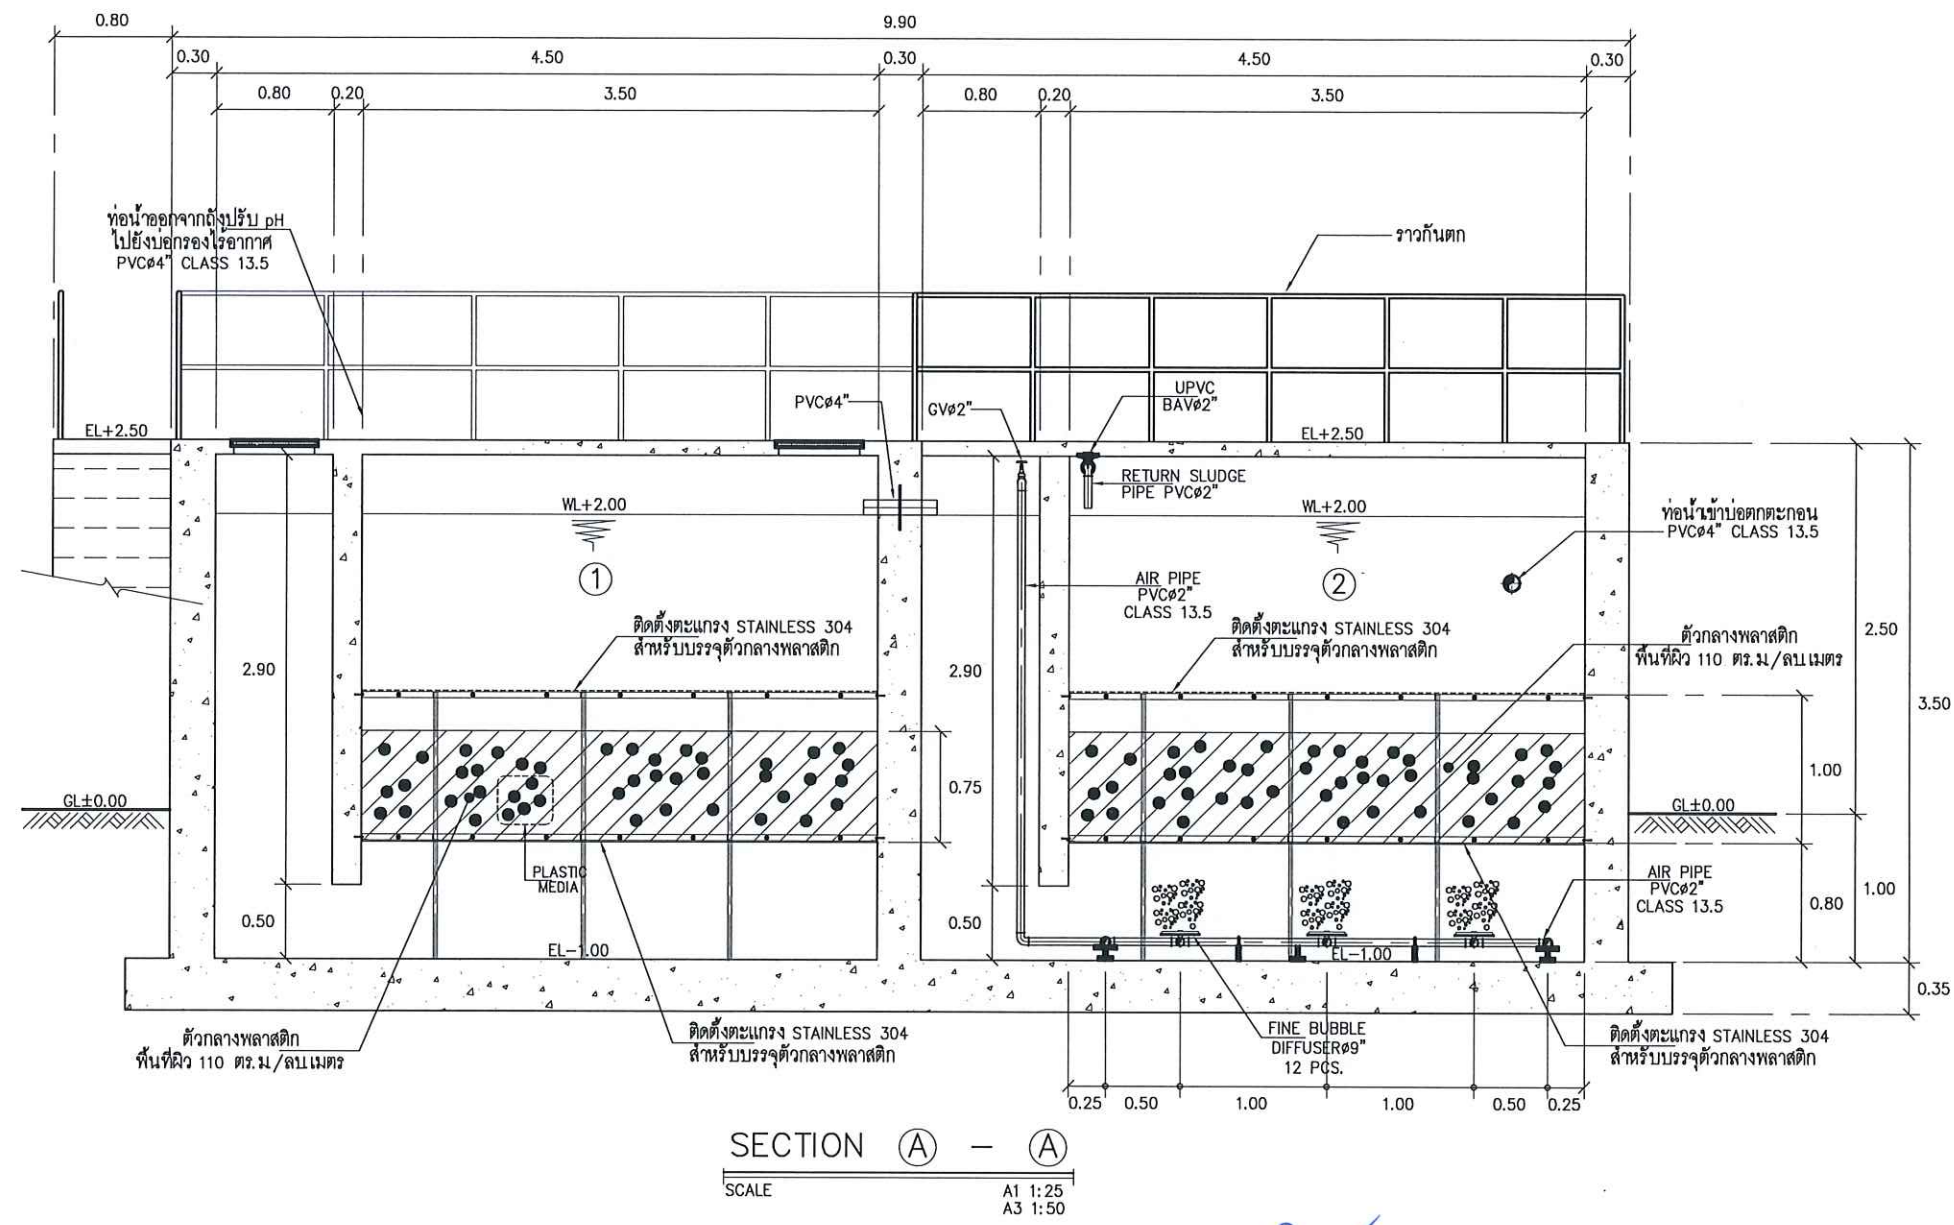

Handwritten notes and signatures in blue ink.

- REMARK
1. ANAEROBIC FILTER TANK
 2. FIXED FILM AERATION TANK
 3. SEDIMENTATION TANK
 4. EFFLUENT TANK
 5. EXCESS SLUDGE TANK
 6. ห้องช่าง
 7. ห้องไฟฟ้าควบคุม, ติดตั้งเครื่องจ่ายอากาศ และ เก็บสารเคมี
 8. ห้องปฏิบัติการเคมี

หมายเหตุ: ① อาจมีข้อผิดพลาดอันเกิดจากระบบจัดพิมพ์อัตโนมัติ (ห้ามใช้เครื่องมือวัดในแบบ ให้ดูจากตัวเลขในแบบเป็นตัวกำหนดเท่านั้น)

OWNER :

PROJECT :

LOCATION :

STRUCTURE ENGINEER :

ELECTRIC ENGINEER :

SANITARY ENGINEER :

MECHANICAL ENGINEER :

DRAFT MAN :

DRAWING TITLE :

CORRECT :

NO.	DATE	PARTICULAR
△		
△		
△		

CHECK BY : PAGE : SN-26

SCALE : A1 1:25, A3 1:50 TOTAL :

DATE :

OWNER :




PROJECT :

ก่อสร้างศูนย์การนิเวศน์
การบำบัดน้ำเสียจากเทศบาล

LOCATION :

ถนนวิภาวดีรังสิต กม. 15
มหาวิทยาลัยเทคโนโลยีพระจอมเกล้าธนบุรี
1518 ถนน ประชากร 1 แขวงจตุจักร
เขตบางเขน กรุงเทพมหานคร 10800

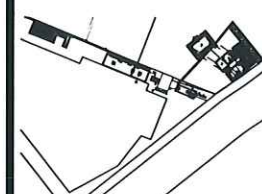

STRUCTURE ENGINEER :

นายสมชาย ใจบุญ ส.บ. 6491

ELECTRIC ENGINEER :

นายสมชาย ใจบุญ ส.บ. 4228

SANITARY ENGINEER :

นาย วิชาญ คำนวณ ส.บ. 68

MECHANICAL ENGINEER :

ผู้ตรวจสอบ

ผู้ควบคุมการก่อสร้าง บ.บ. 68

DRAFT MAN :

นายสมชาย ใจบุญ

DRAWING TITLE :

SECTION B - B, C - C

CORRECT :

NO.	DATE	PARTICULAR
△		
△		
△		

CHECK BY :


PAGE :

SN-27

SCALE : A1 1:25


TOTAL :

DATE :

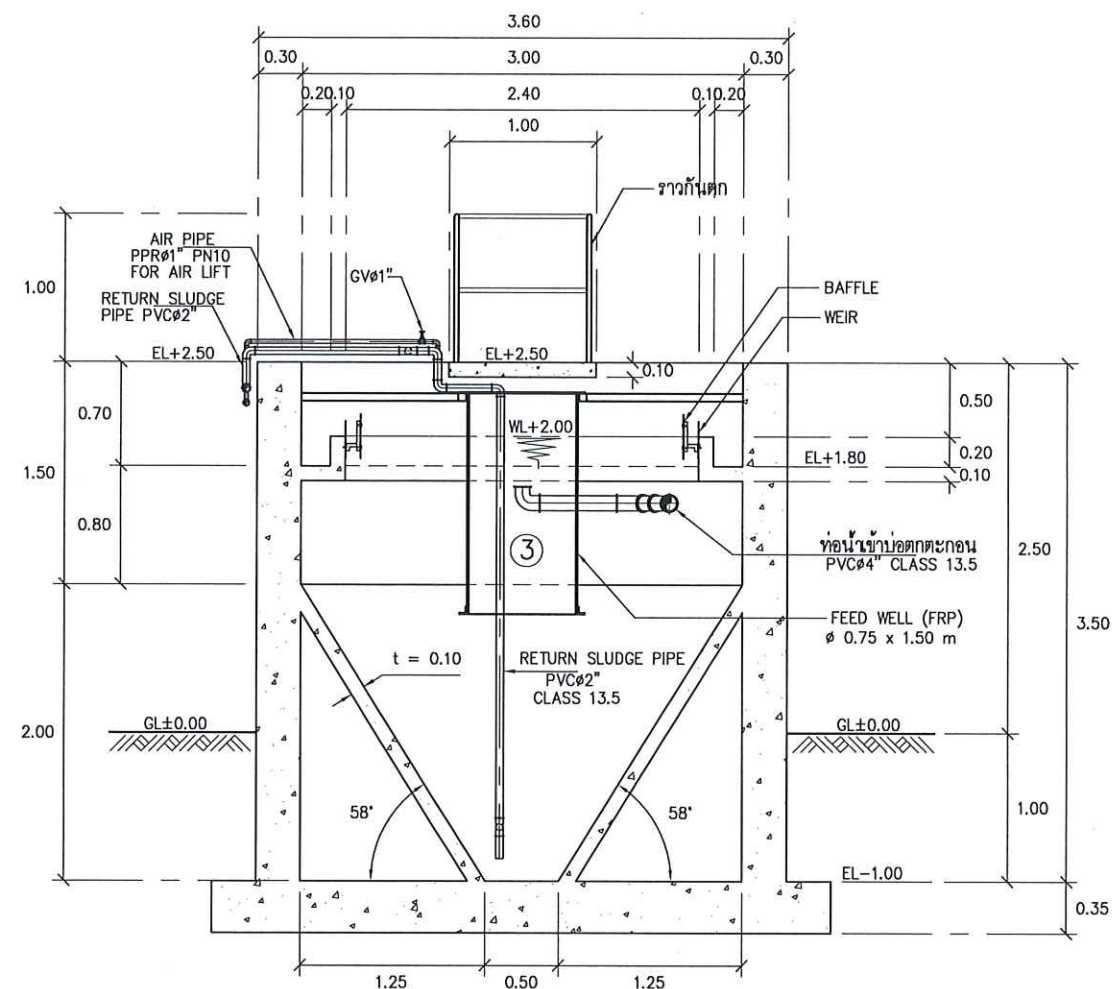

SECTION B - B

SCALE
A1 1:25
A3 1:50

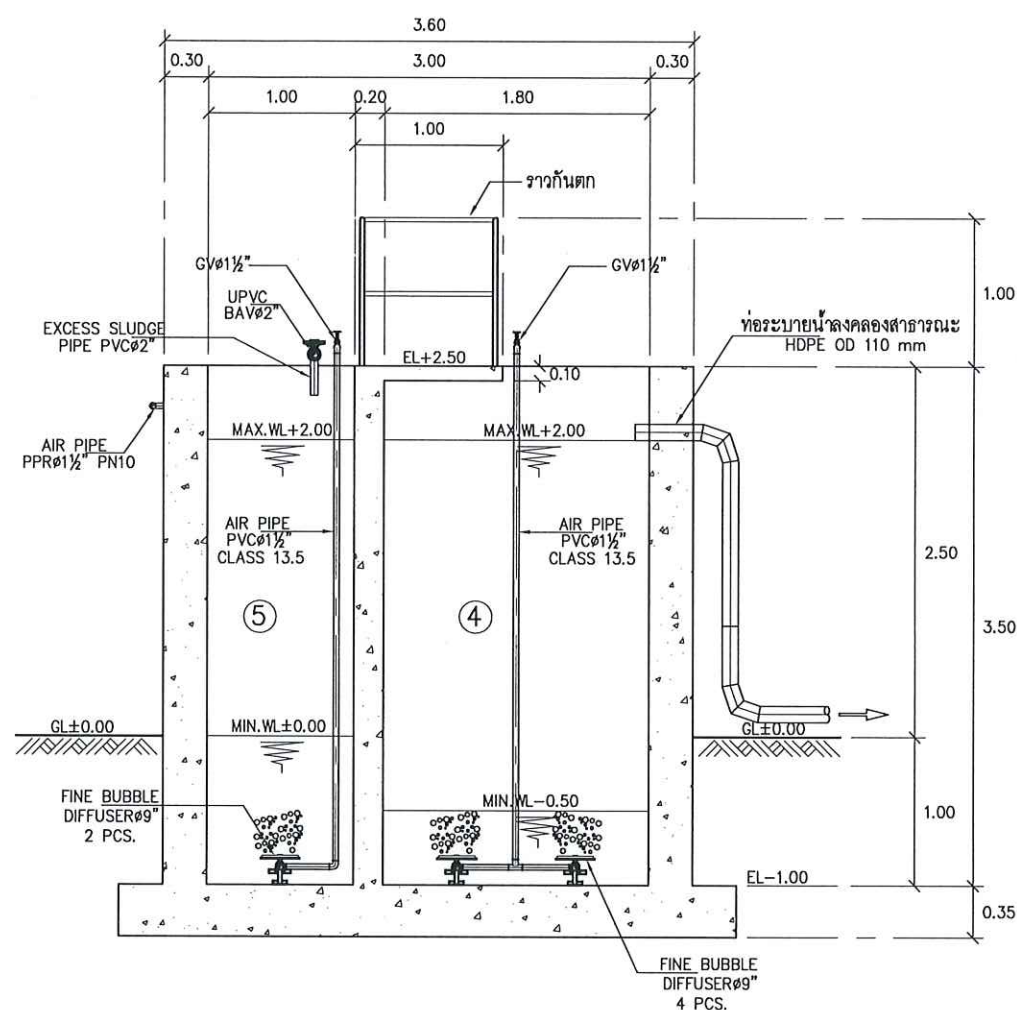


SECTION C - C

SCALE
A1 1:25
A3 1:50

REMARK



1. ANAEROBIC FILTER TANK
2. FIXED FILM AERATION TANK
3. SEDIMENTATION TANK
4. EFFLUENT TANK
5. EXCESS SLUDGE TANK
6. ห้องช่าง
7. ห้องไฟฟ้าควบคุม, ติดตั้งเครื่องจ่ายอากาศ และ เก็บสารเคมี
8. ห้องปฏิบัติการเคมี

หมายเหตุ : ① อาจมีขี้โคลนไหลย้อนกลับจากถังบำบัดน้ำทิ้ง
(ห้ามใช้เครื่องมือวัดในแบบ ให้ดูจากตัวเลขในแบบเป็นตัวกำหนดเท่านั้น)


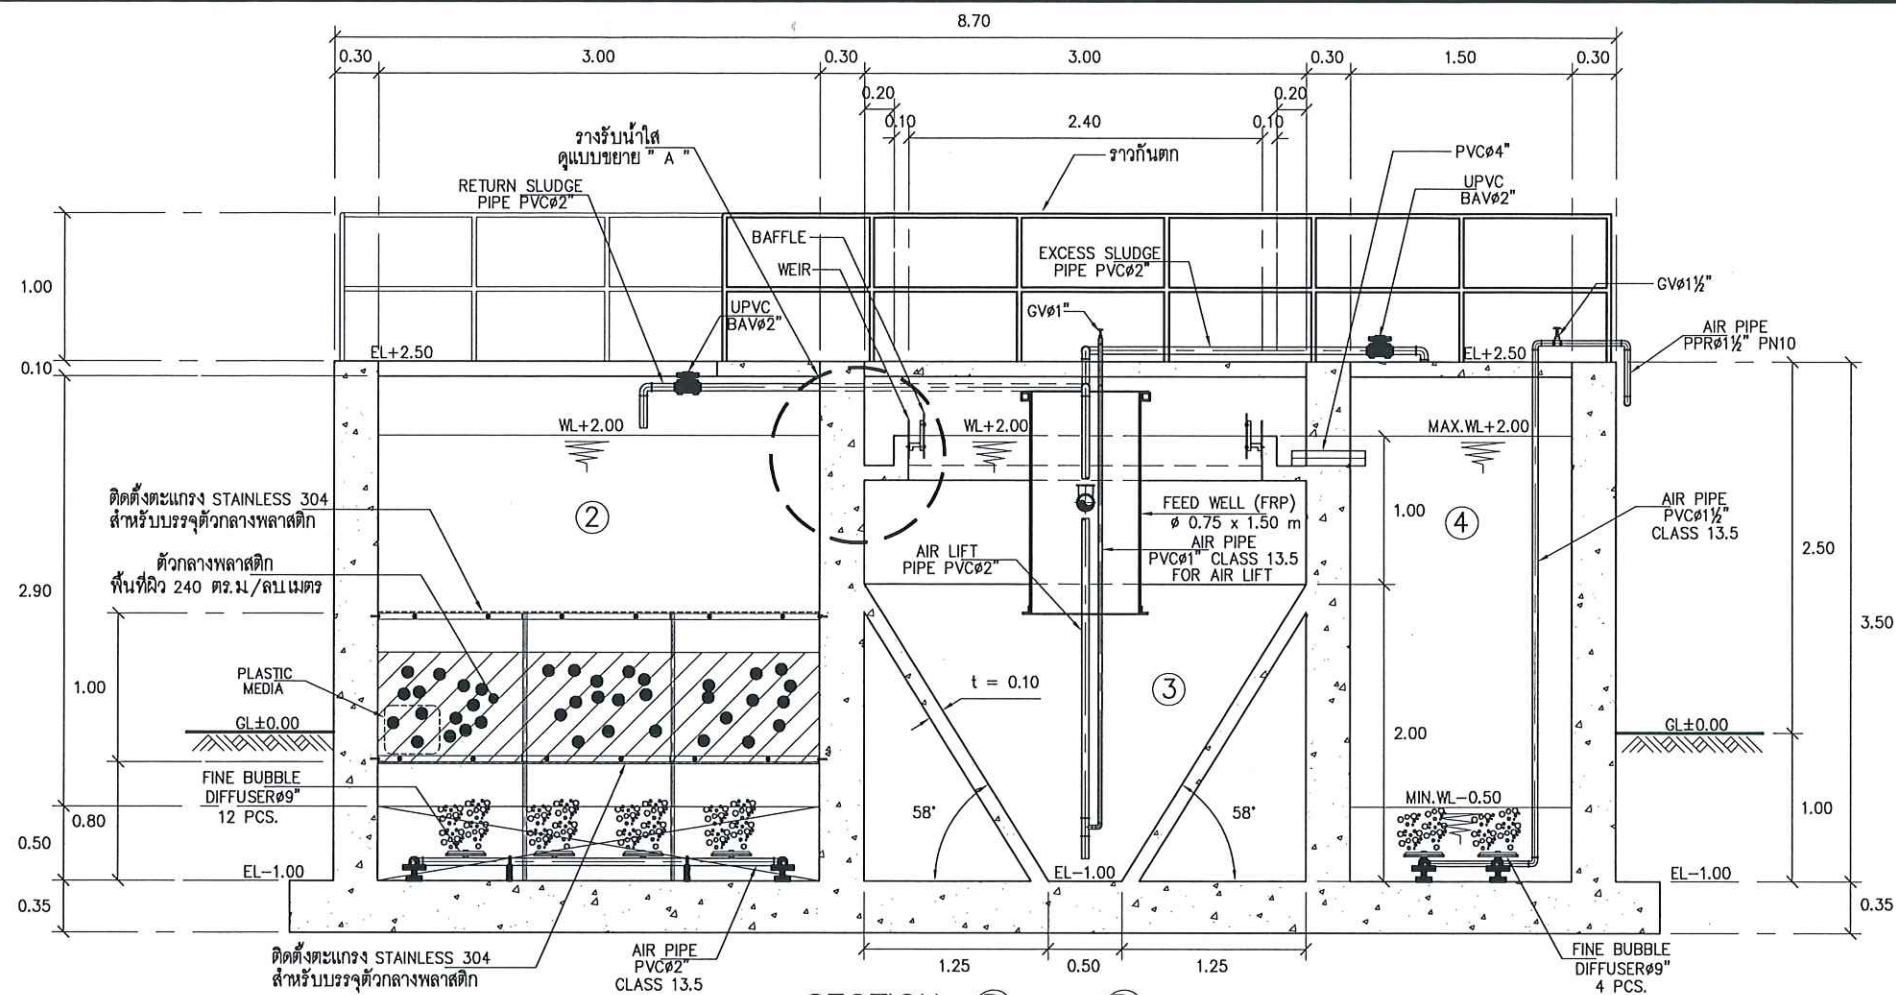


REMARK

- ① ANAEROBIC FILTER TANK
- ② FIXED FILM AERATION TANK
- ③ SEDIMENTATION TANK
- ④ EFFLUENT TANK
- ⑤ EXCESS SLUDGE TANK
- ⑥ ห้องช่าง
- ⑦ ห้องไฟฟ้าควบคุม, ติดตั้งเครื่องจ่ายอากาศ และ เก็บสารเคมี
- ⑧ ห้องปฏิบัติการเคมี

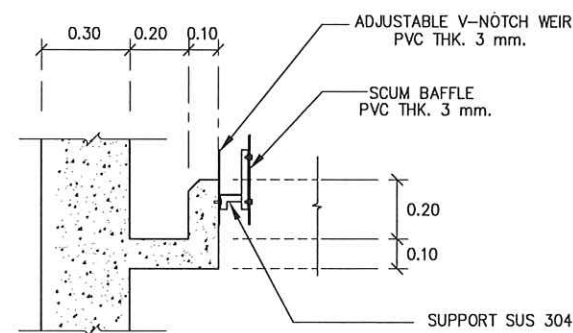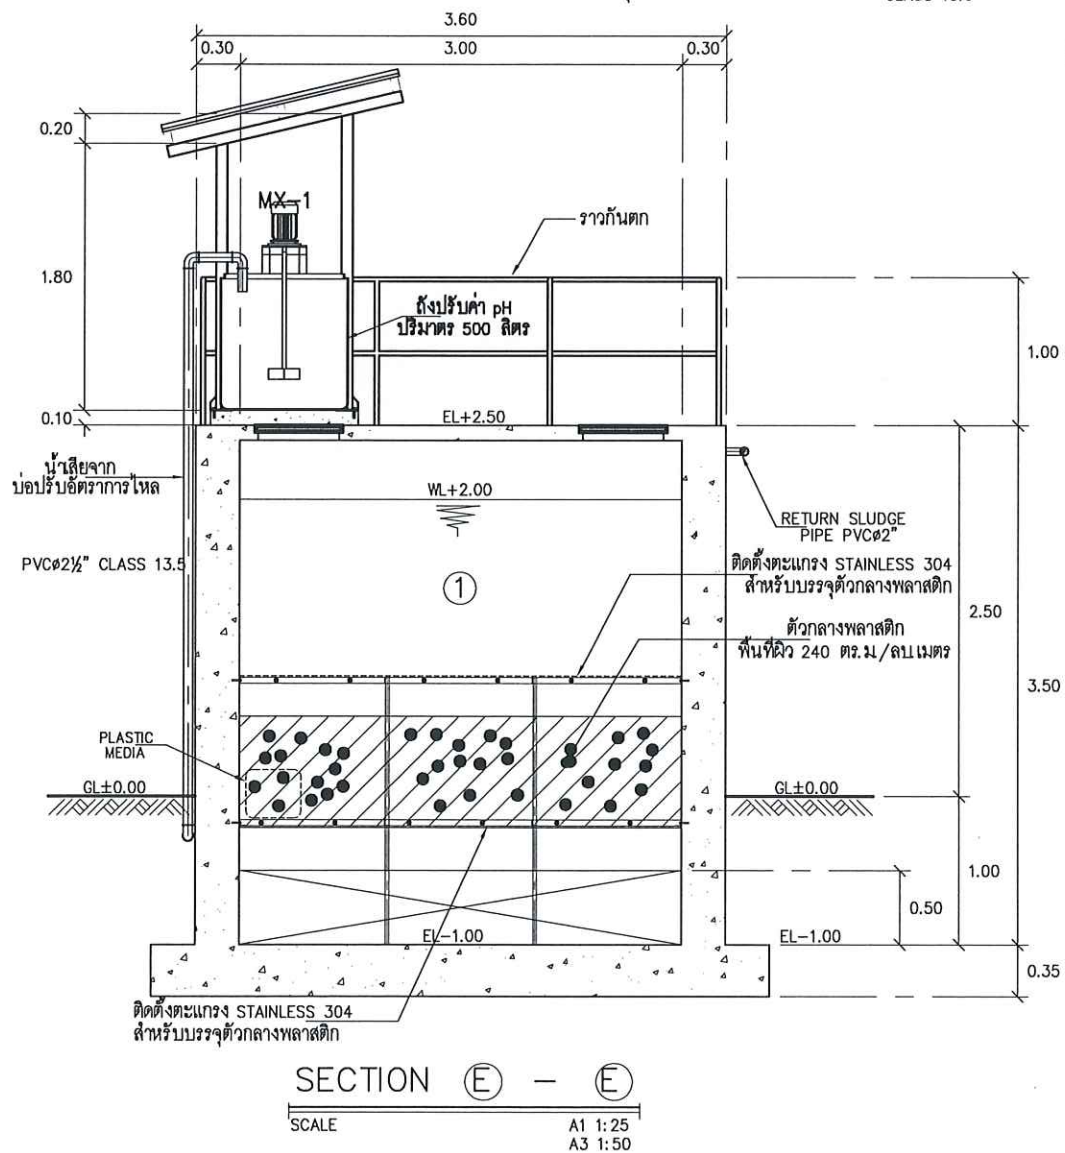

แบบขยาย "A"
SCALE A1 1:25 A3 1:25

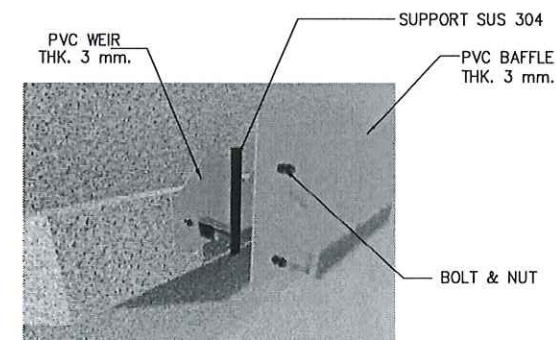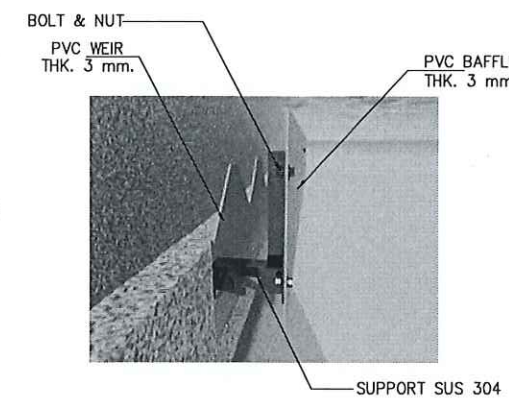

รูป 3 มิติ แสดงการติดตั้ง WEIR และ Baffle PVC

หมายเหตุ : ① อาจมีข้อผิดพลาดอันเกิดจากระบบจัดพิมพ์ตั้งนั้น
(ห้ามใช้เครื่องมือวัดในแบบ ให้ดูจากตัวเลขในแบบเป็นตัวแทนเท่านั้น)

OWNER :




PROJECT :

ก่อสร้างระบบบำบัดน้ำ
การบำบัดน้ำเสียจากสถาน

LOCATION :

คณะวิทยาศาสตร์และเทคโนโลยีราชภัฏวชิรเวศน์
มหาวิทยาลัยราชภัฏวชิรเวศน์ 1 แขวงจันทบุรี
เขตบางเขน กรุงเทพมหานคร 10800

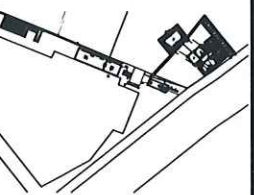

STRUCTURE ENGINEER :

นายณรงค์ เจริญดี ส.ศ. 6491

ELECTRIC ENGINEER :

นายอนุชา สายอุดม ส.ศ. 4228

SANITARY ENGINEER :

นาย วิวัฒน์ ศันสธร ส.ศ. 68

MECHANICAL ENGINEER :

ผู้ตรวจสอบ

ผู้ควบคุมการก่อสร้าง บ่อฝังกลบขยะ

DRAFT MAN :


นายศุภกิจ วัฒนชัย

DRAWING TITLE :


SECTION D - D , E - E

CORRECT :


NO.	DATE	PARTICULAR
△		
△		
△		
CHECK BY :		PAGE : SN-28
SCALE : A1 1:25 A3 1:50		TOTAL :
DATE :		

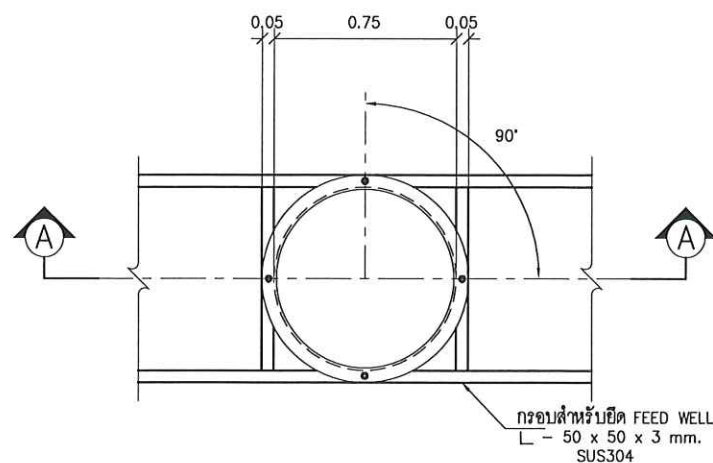


TOP VIEW
SCALE A1 1:15
A3 1:30

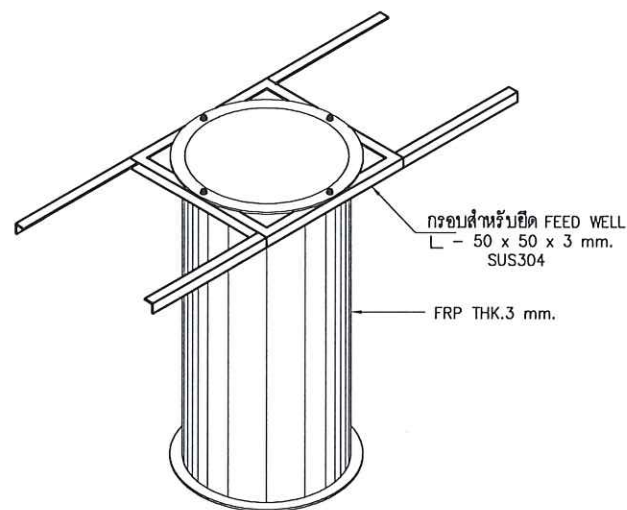

ISOMETRIC FEED WELL
SCALE A1 1:15
A3 1:30

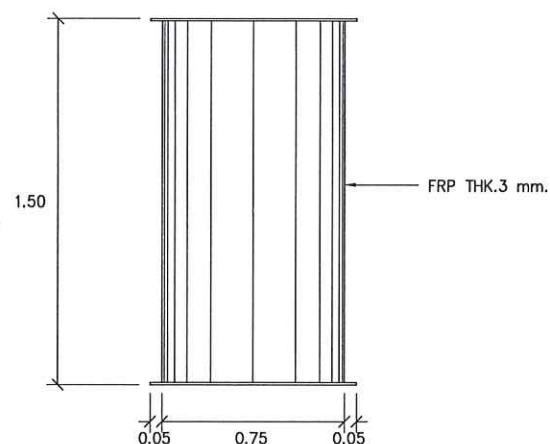


SIDE VIEW
SCALE A1 1:15
A3 1:30

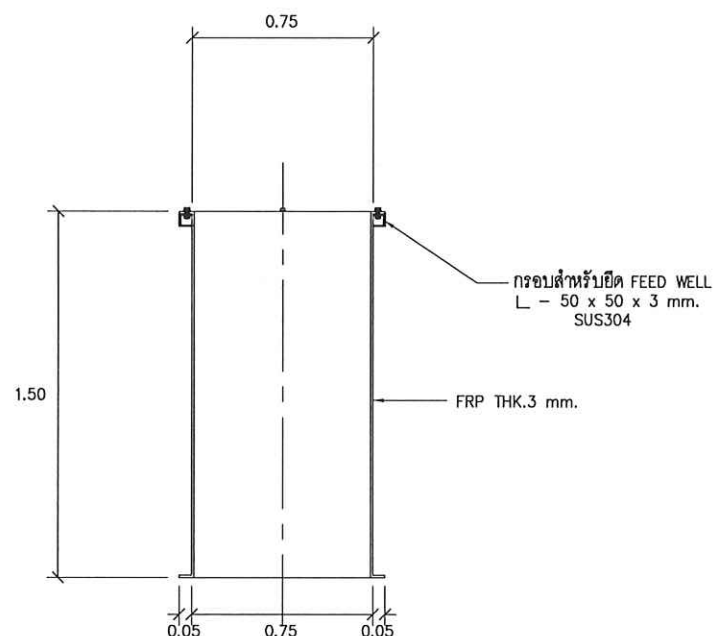


SECTION A - A
SCALE A1 1:15
A3 1:30


แบบขยาย FEED WELL (FIBER GLASS)

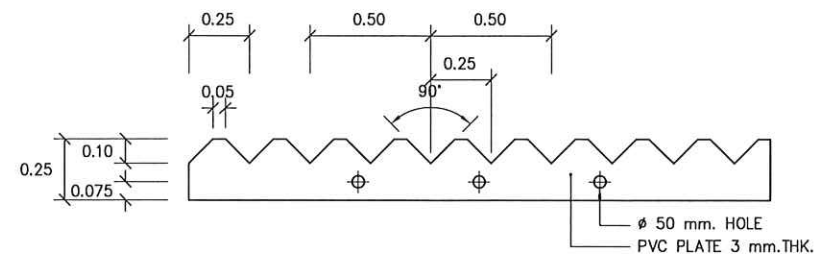

ADJUSTABLE V-NOTCH WEIR DETAIL
SCALE A1 1:15
A3 1:30

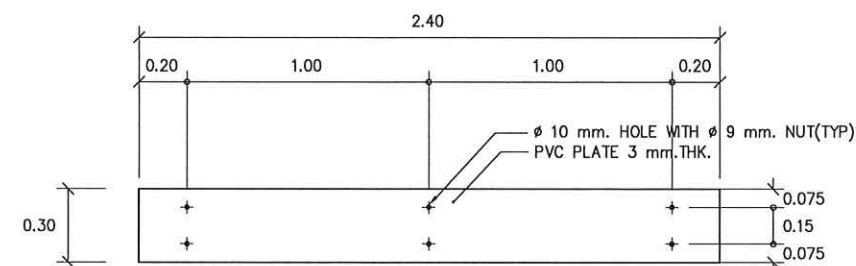

SCUM BAFFLE DETAIL
SCALE A1 1:15
A3 1:30

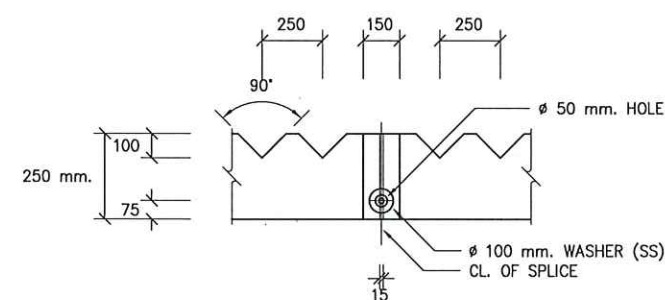

แบบขยายการต่อ V-NOTCH WEIR
SCALE A1 1:15
A3 1:30

แบบขยายการติดตั้ง WEIR และ BAFFLE

หมายเหตุ : ① อาจมีข้อผิดพลาดอันเกิดจากระบบจัดพิมพ์ที่ตั้ง
(ห้ามใช้เครื่องมือวัดในแบบ ให้ดูจากตัวเลขในแบบเป็นตัวกำหนดเท่านั้น)

OWNER :




PROJECT :

ก่อสร้างศูนย์กักเก็บน้ำ
การบำบัดน้ำเสียจากชุมชน

LOCATION :

คณะวิทยศาสตร์ประยุกต์
มหาวิทยาลัยเทคโนโลยีพระจอมเกล้าพระนครเหนือ
1518 ถนน ประชากรูฟ 1 แขวงจตุจักร
เขตจตุจักร กรุงเทพมหานคร 10800

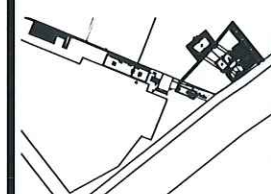

STRUCTURE ENGINEER :

นายณรงค์ เจริญดี สด.6491

ELECTRIC ENGINEER :

นายอนุชาติ สาธุคุณ สท.ก. 4228

SANITARY ENGINEER :

นาย วิชาญ คำนวณ สด.68

MECHANICAL ENGINEER :

ผู้ตรวจสอบ

ผู้ควบคุมการก่อสร้าง บัณฑิต วิชาญ

DRAFT MAN :

นายวิชาญ วิชาญ

DRAWING TITLE :

แบบขยาย FEED WELL
และ
แบบขยายการติดตั้ง
WEIR และ BAFFLE

CORRECT :

NO.	DATE	PARTICULAR
△	-	-
△	-	-
△	-	-




CHECK BY :

PAGE :
SN-29

SCALE : A1 1:15
A3 1:30

TOTAL :

DATE :

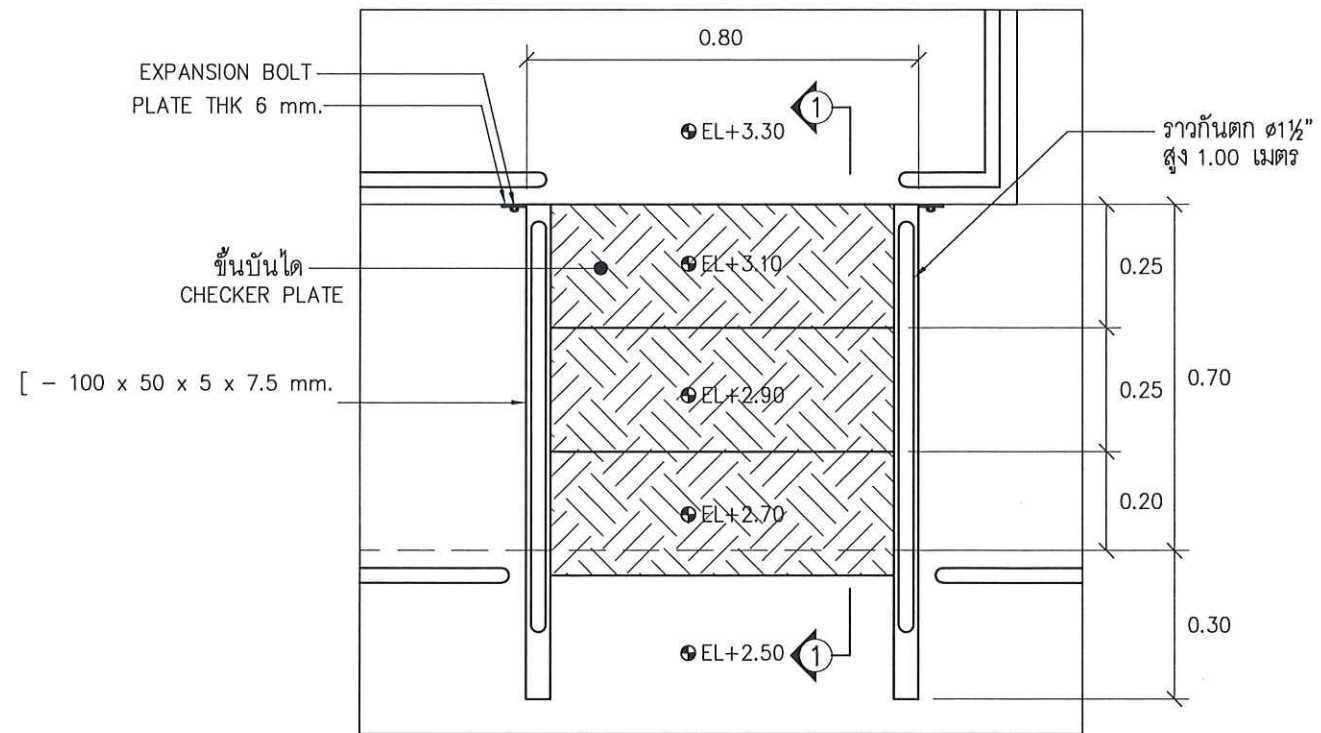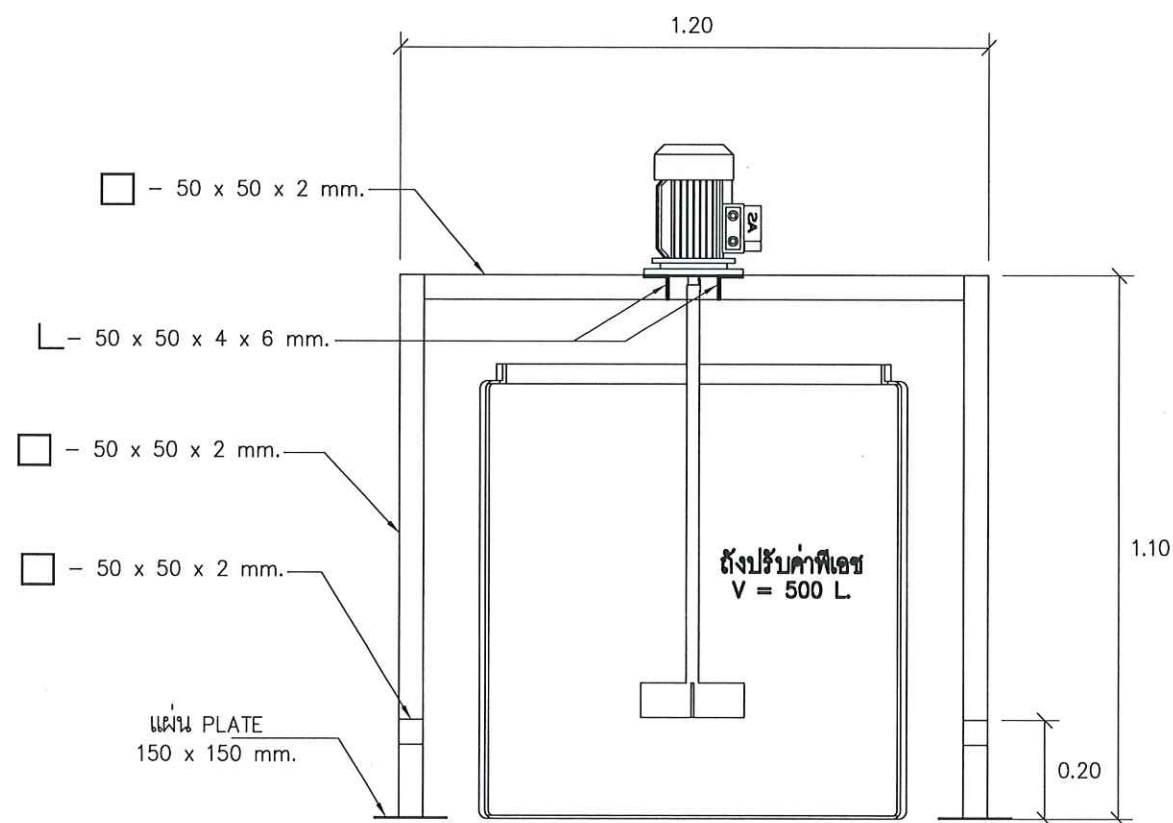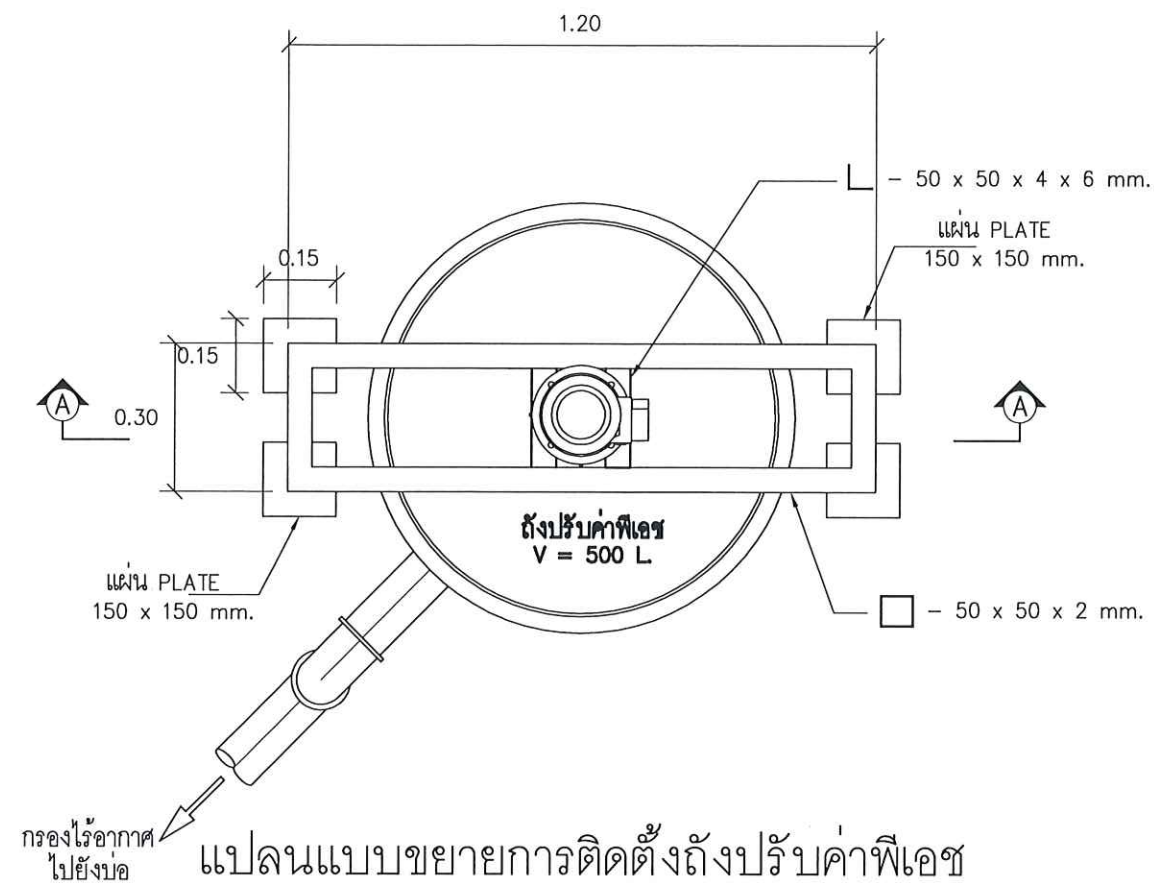


แปลนแบบขยายทางเชื่อมระหว่างอาคารชั้น 2 กับบ่อน้ำบาดน้ำเสีย

SCALE

A1 1:7.5

A3 1:15

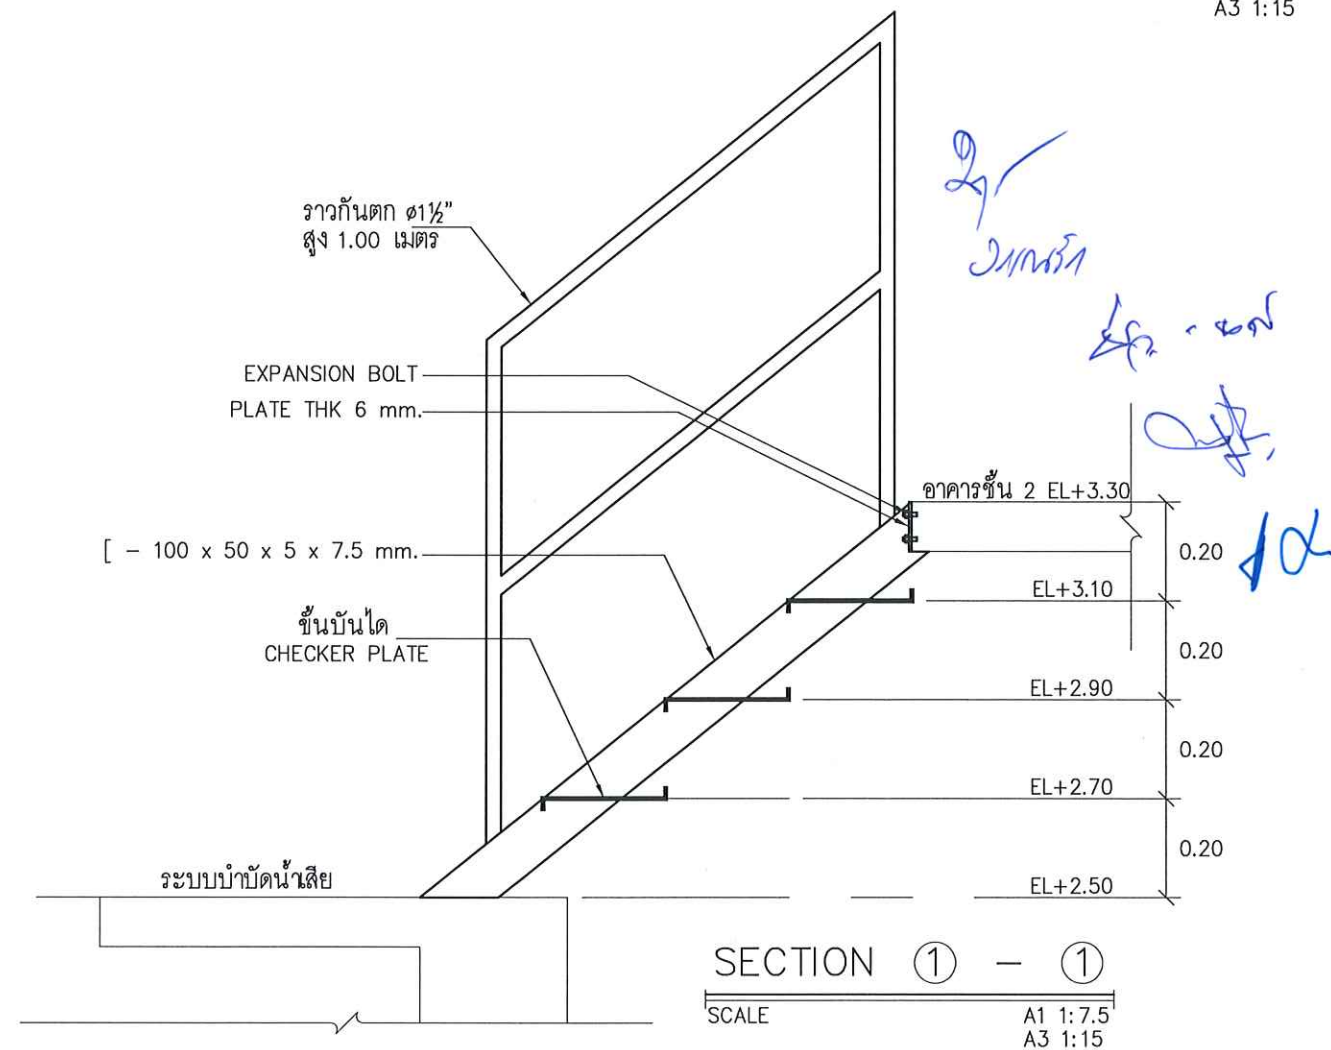

หมายเหตุ : ① อาจมีข้อผิดพลาดอันเกิดจากระบบจัดพิมพ์ ดังนั้น
(ห้ามใช้เครื่องมือวัดในแบบ ให้ดูจากตัวเลขในแบบเป็นตัวกำหนดเท่านั้น)




OWNER :

PROJECT :

ก่อสร้างศูนย์กักเก็บน้ำ
การบำบัดน้ำเสียเทศบาลนคร

LOCATION :

คณะวิศวกรรมศาสตร์ประยุกต์
มหาวิทยาลัยเทคโนโลยีพระจอมเกล้าธนบุรี
1518 ถนน พระราชมนูบุรี แขวงวัดกัลยา
เทเวศร์ กรุงเทพมหานคร 10600

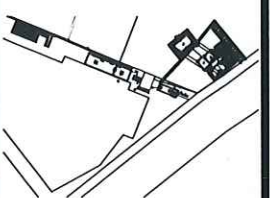

STRUCTURE ENGINEER :

นายสมชาย เจริญศรี ส.ศ.บ. 6491

ELECTRIC ENGINEER :

นายสมชาย เจริญศรี ส.ศ.บ. 4228

SANITARY ENGINEER :

นาย วิษณุ ดันดีธรรม ส.ศ.บ. 6491

MECHANICAL ENGINEER :

ผู้ตรวจสอบ

ผู้ควบคุมการก่อสร้าง บ่อเก็บน้ำเสีย

DRAFT MAN :

นายพิชญะ วัฒนชัย

DRAWING TITLE :

แปลนแบบขยาย
การติดตั้งถังปรับค่าพีเอช

CORRECT :

NO.	DATE	PARTICULAR
△	-	-
△	-	-
△	-	-

CHECK BY :



PAGE : SN-31

SCALE : A1 1:7.5

A3 1:15

DATE :

TOTAL :

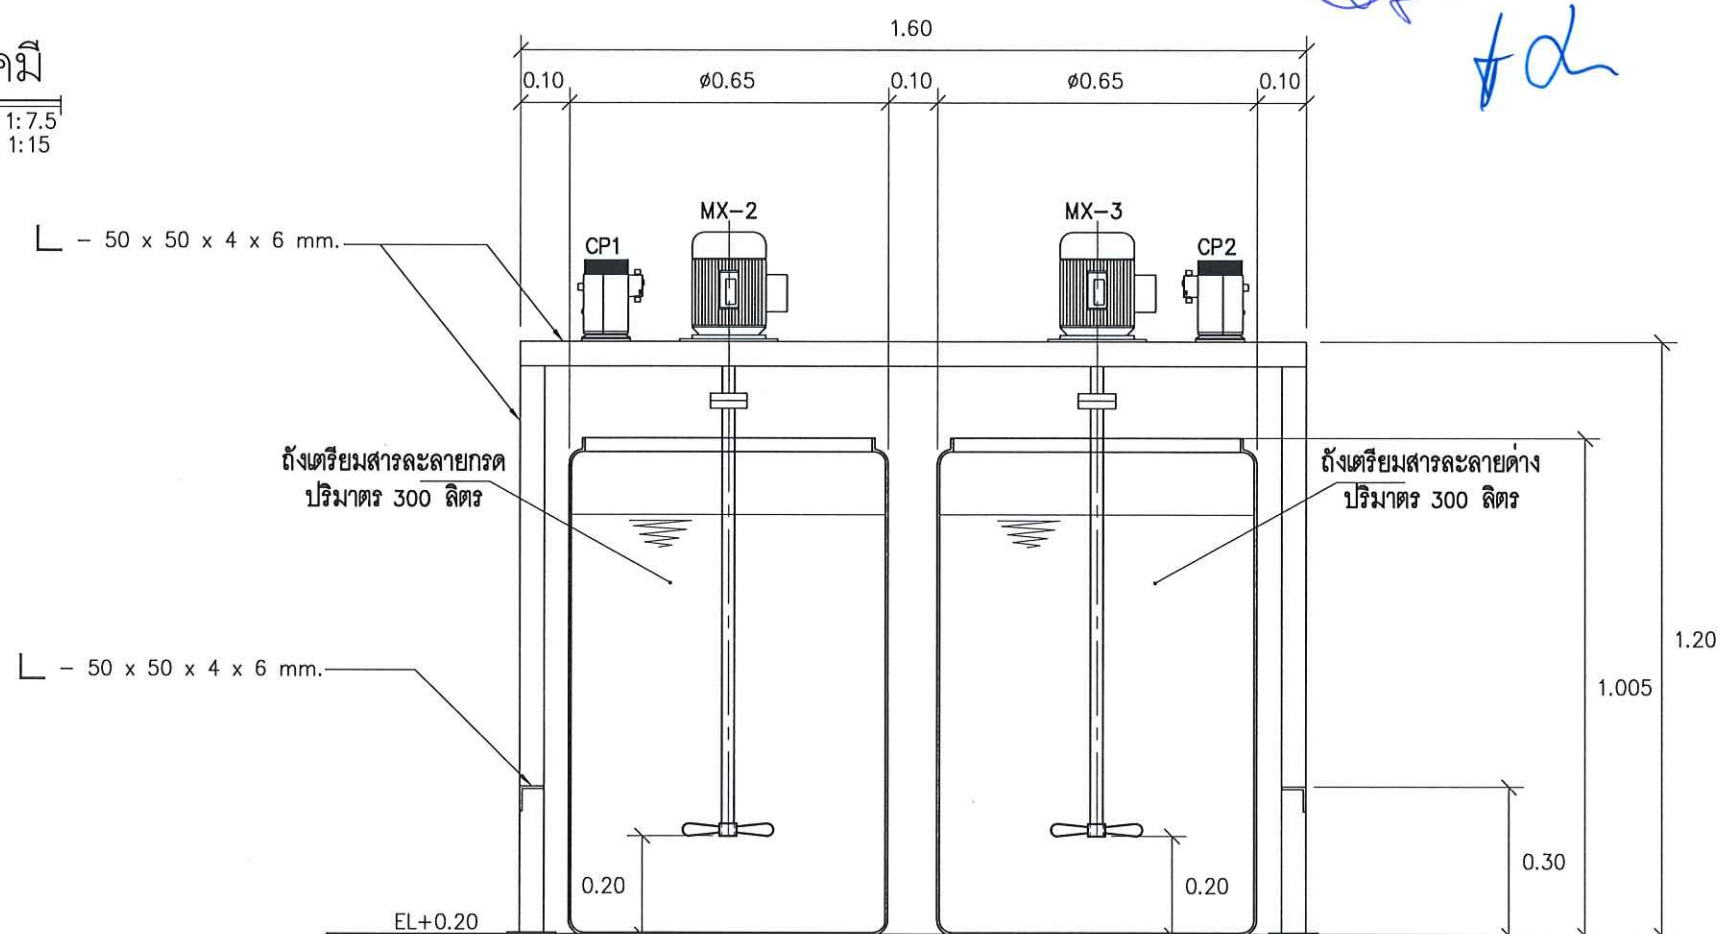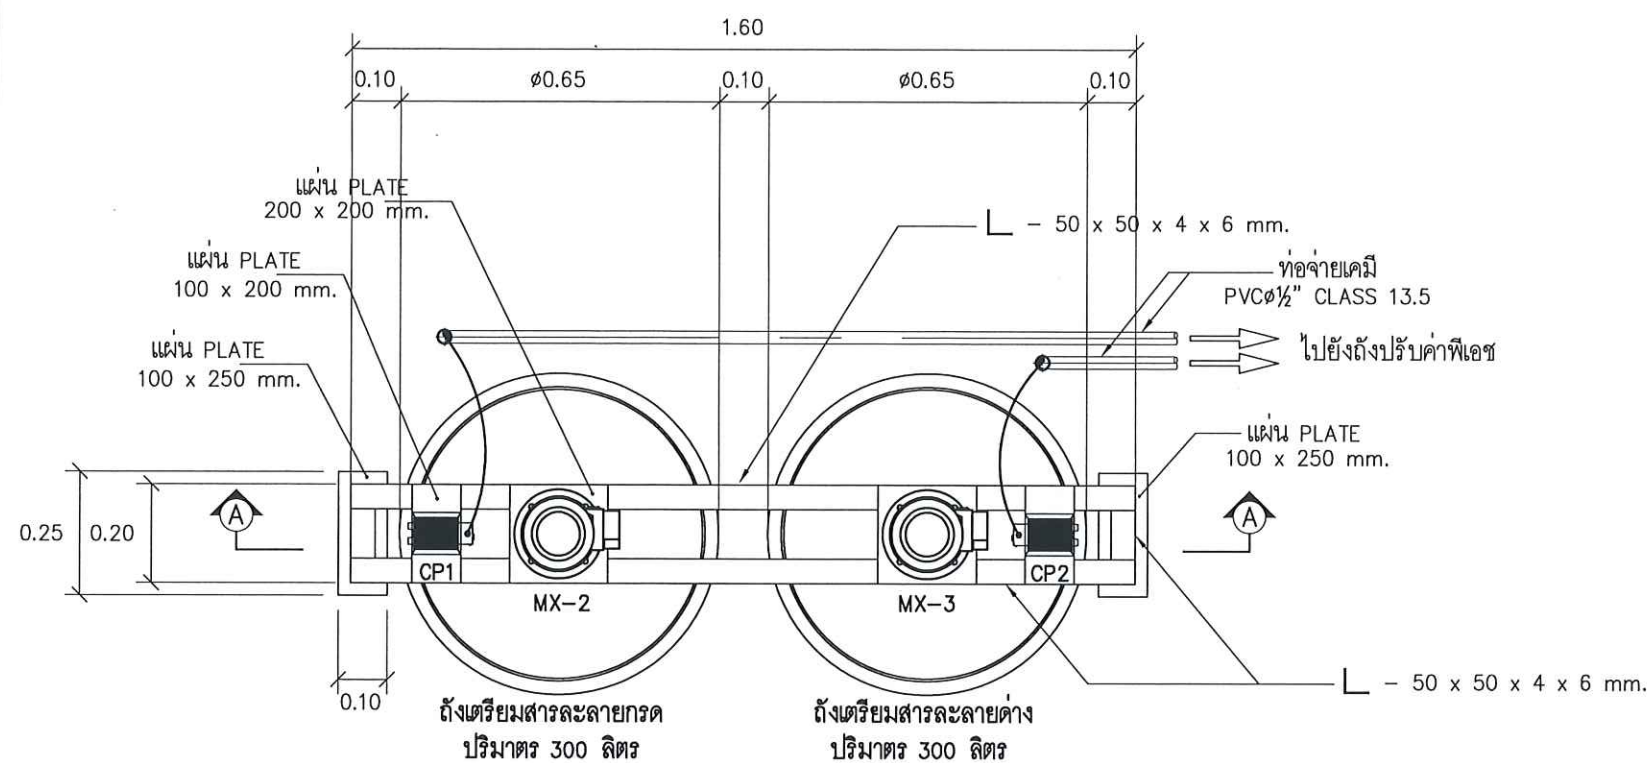

หมายเหตุ : ① อาจมีข้อผิดพลาดอันเกิดจากระบบจัดพิมพ์ตั้งนั้น
(ห้ามใช้เครื่องมือวัดในแบบ ให้ดูจากตัวเลขในแบบเป็นตัวกำหนดเท่านั้น)

OWNER :




PROJECT :

ก่อสร้างศูนย์กักขัง
กักขังน้ำเสียชุมชน

LOCATION :

คณะวิทยาศาสตร์ประยุกต์
มหาวิทยาลัยเทคโนโลยีราชมงคลพระนคร
1518 ถนน ประชาชนบุรี 1 แขวงวัดท่า
เตาบางเขน กรุงเทพมหานคร 10800

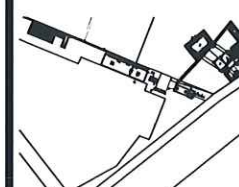

STRUCTURE ENGINEER :

นายณรงค์ เจริญศรี สก 6491

ELECTRIC ENGINEER :

นายอนุชาติ สายอุดม สก 4228

SANITARY ENGINEER :

นาย วิษณุ ดันดิธรรม สก 68

MECHANICAL ENGINEER :

ผู้ตรวจสอบ

ผู้ช่วยศาสตราจารย์ บุญส่ง ศิลปกิจกุล

DRAFT MAN :


นายศุภกิจ วัฒนชัย

DRAWING TITLE :

แบบขยายการติดตั้ง
ถังจ่ายสารเคมี


CORRECT :

NO.	DATE	PARTICULAR
△	-	-
△		
△		
CHECK BY :		PAGE : SN-32
SCALE : A1 1:7.5 A3 1:15		TOTAL :
DATE :		

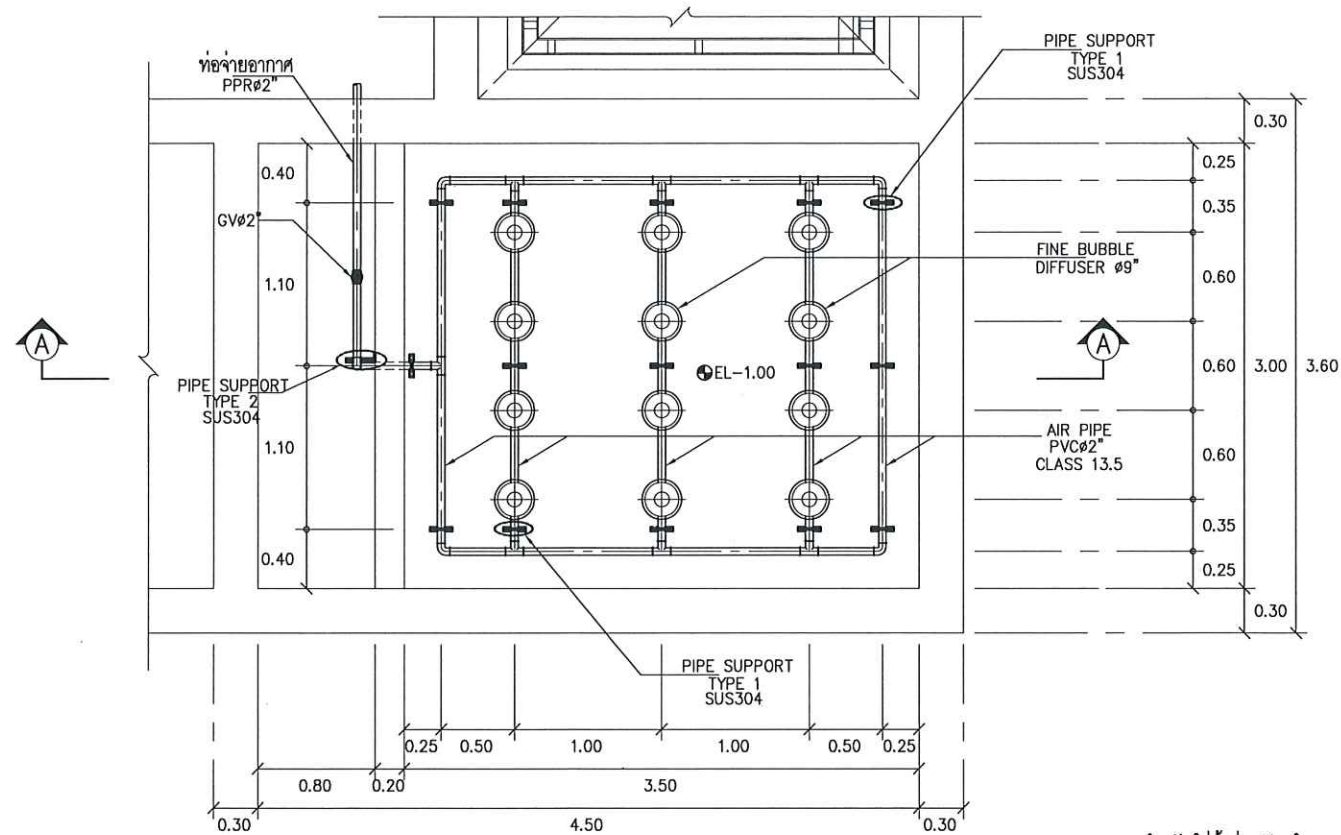

แปลนชุดท่อจ่ายอากาศในบ่อ FIXED FILM AERATION TANK


SCALE A1 1:25 A3 1:50

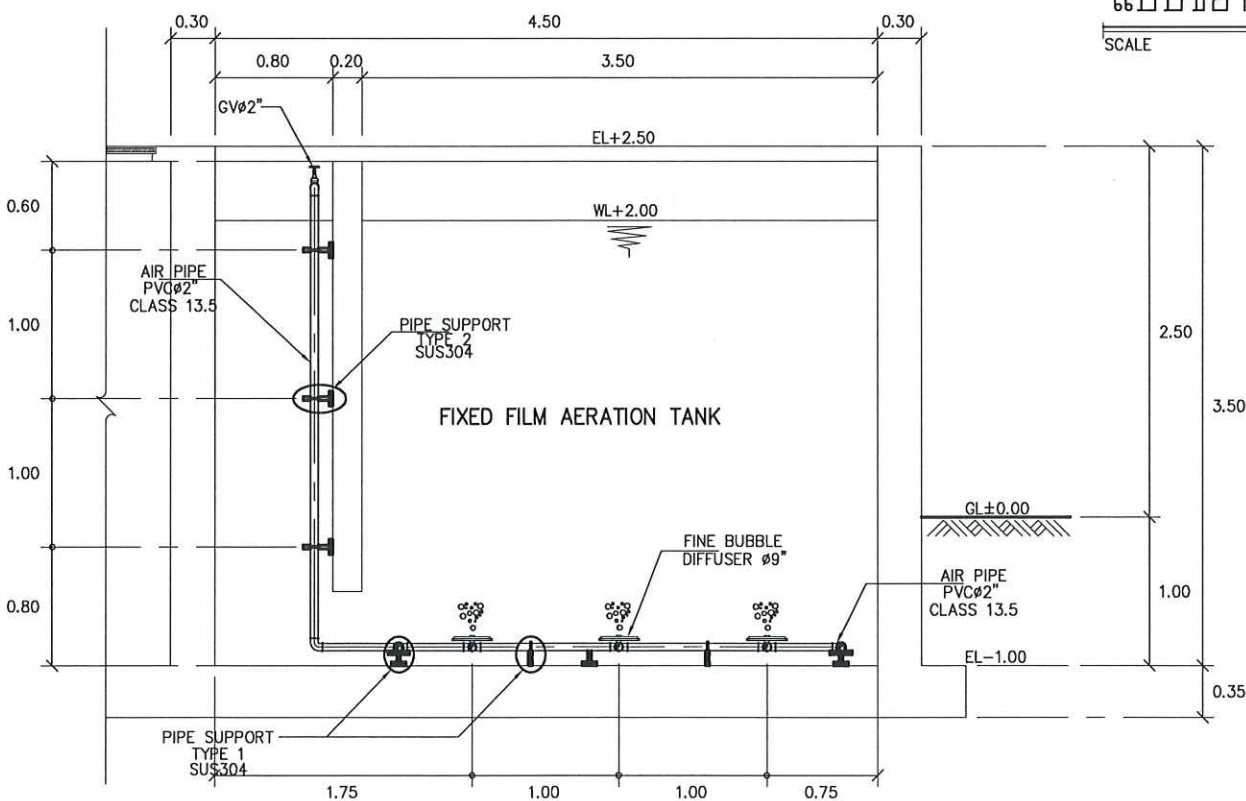

SECTION A - A


SCALE A1 1:25 A3 1:50

เจาะรูสำหรับใส่ชุดท่อเกลียวใน
PVC Ø1\"/>

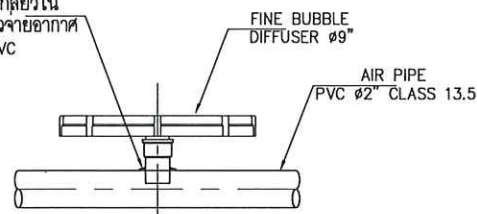


แบบขยายการติดตั้งบริเวณหัวจ่ายอากาศ

SCALE NTS.

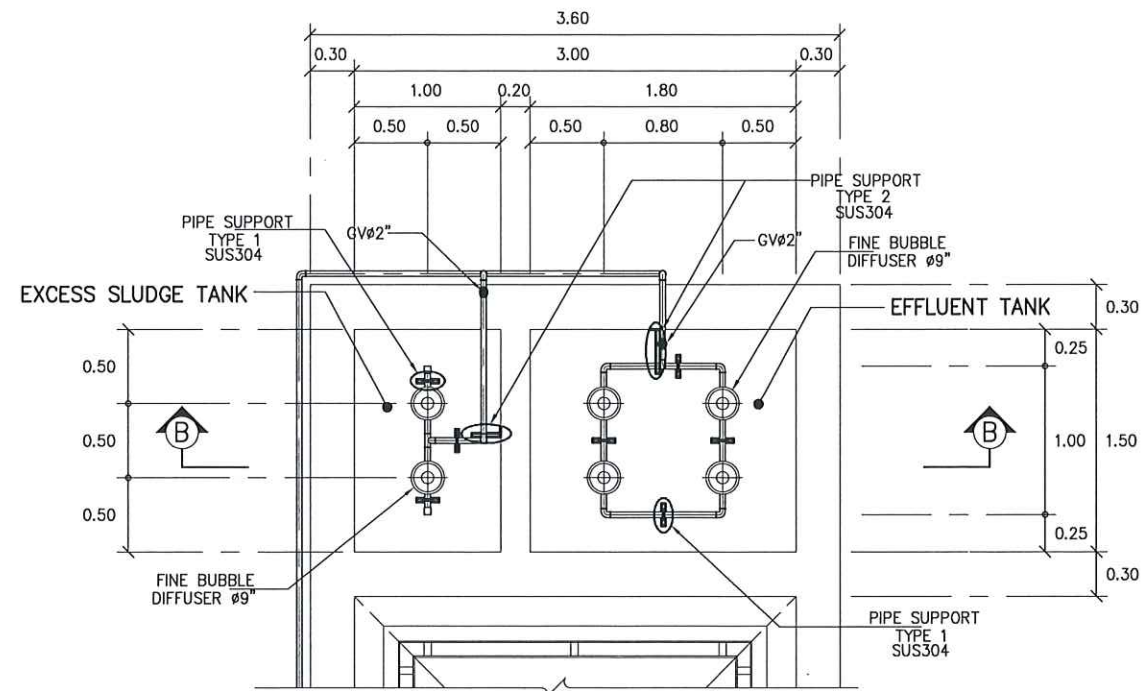

แปลนชุดท่อจ่ายอากาศในบ่อ EFFLUENT TANK & EXCESS SLUDGE TANK

SCALE A1 1:25 A3 1:50

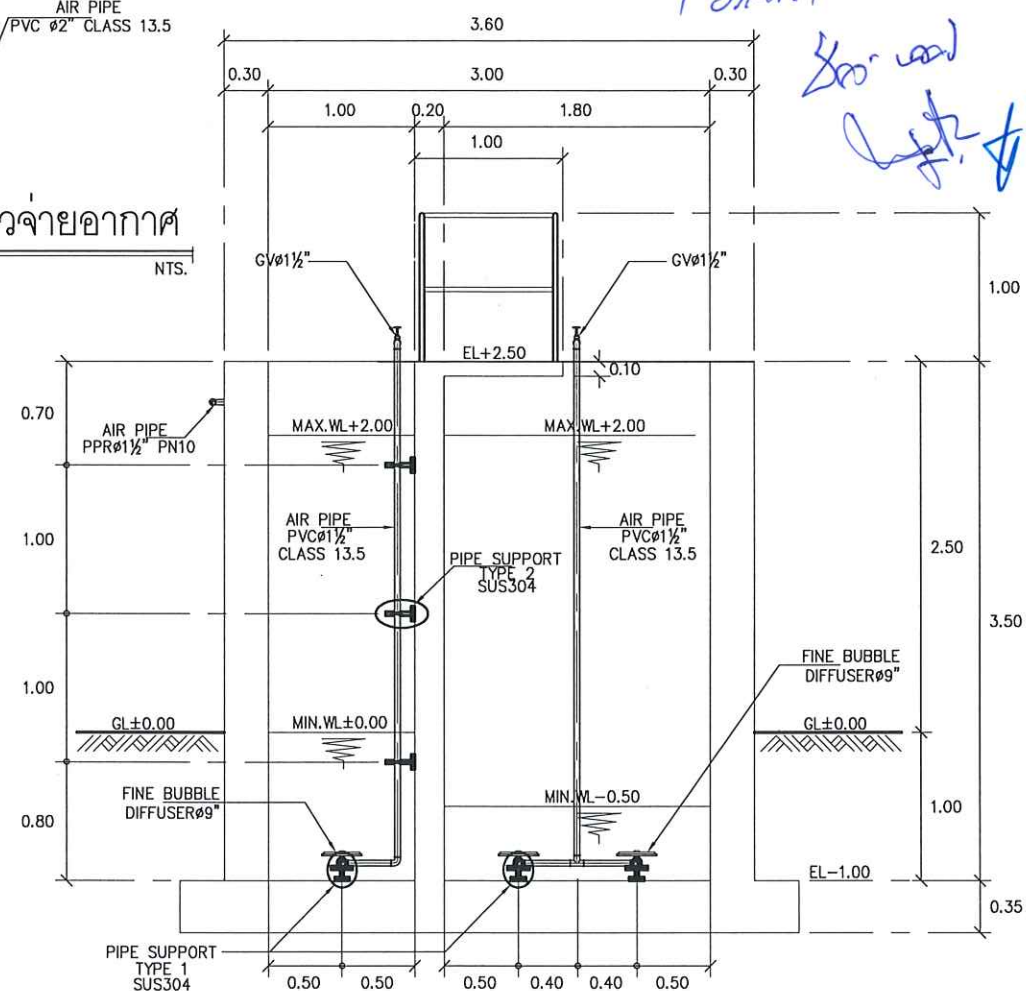

SECTION B - B

SCALE A1 1:25 A3 1:50

หมายเหตุ : ① อาจมีข้อผิดพลาดอันเกิดจากระบบจัดพิมพ์ตั้งนั้น
(ห้ามใช้เครื่องมือวัดในแบบ ให้ดูจากตัวเลขในแบบเป็นตัวกำหนดเท่านั้น)

OWNER :




PROJECT :

ก่อสร้างศูนย์ฝึกอบรม
การป่าไม้ในเขตรักษาพันธุ์สัตว์ป่าห้วยขาแข้ง

LOCATION :

ศูนย์ฝึกอบรมป่าไม้
มหาวิทยาลัยเทคโนโลยีพระจอมเกล้าพระนครเหนือ
1518 ถนน ประชาชนบุรี 1 แขวงจตุจักร
เขตจตุจักร กรุงเทพมหานคร 10800

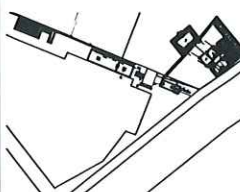

STRUCTURE ENGINEER :

นายณรงค์ เจริญดี ศ.บ.6491

ELECTRIC ENGINEER :

นายณรงค์ เจริญดี ศ.บ.4228

SANITARY ENGINEER :

นายวิชาญ คำนวณ ศ.บ.68

MECHANICAL ENGINEER :

ผู้ตรวจสอบ

ผู้ควบคุมการก่อสร้าง บ่อฝังกลบขยะอินทรีย์

DRAFT MAN :

นายศิริพงษ์ อินทชัย

DRAWING TITLE :

แปลนชุดท่อจ่ายอากาศในบ่อ
FIXED FILM AERATION TANK ,
EFFLUENT TANK &
EXCESS SLUDGE TANK

CORRECT :

NO.	DATE	PARTICULAR
△	-	-
△	-	-
△	-	-

CHECK BY :



PAGE :

SN-33


SCALE : A1 1:25 A3 1:50

TOTAL :

DATE :

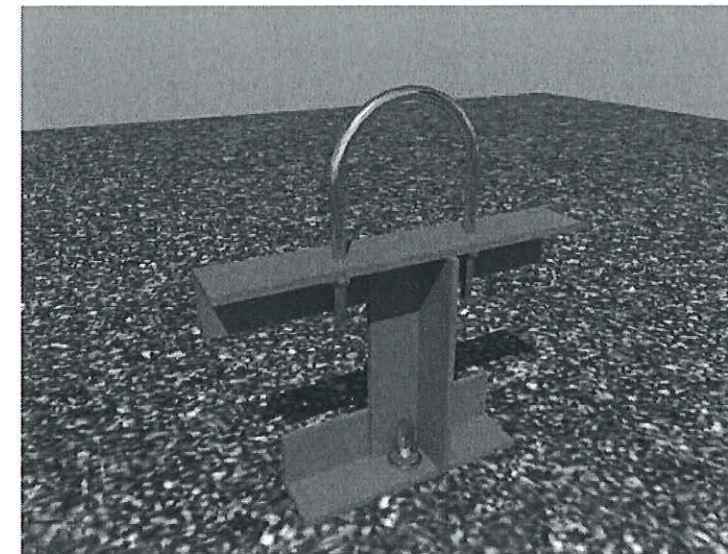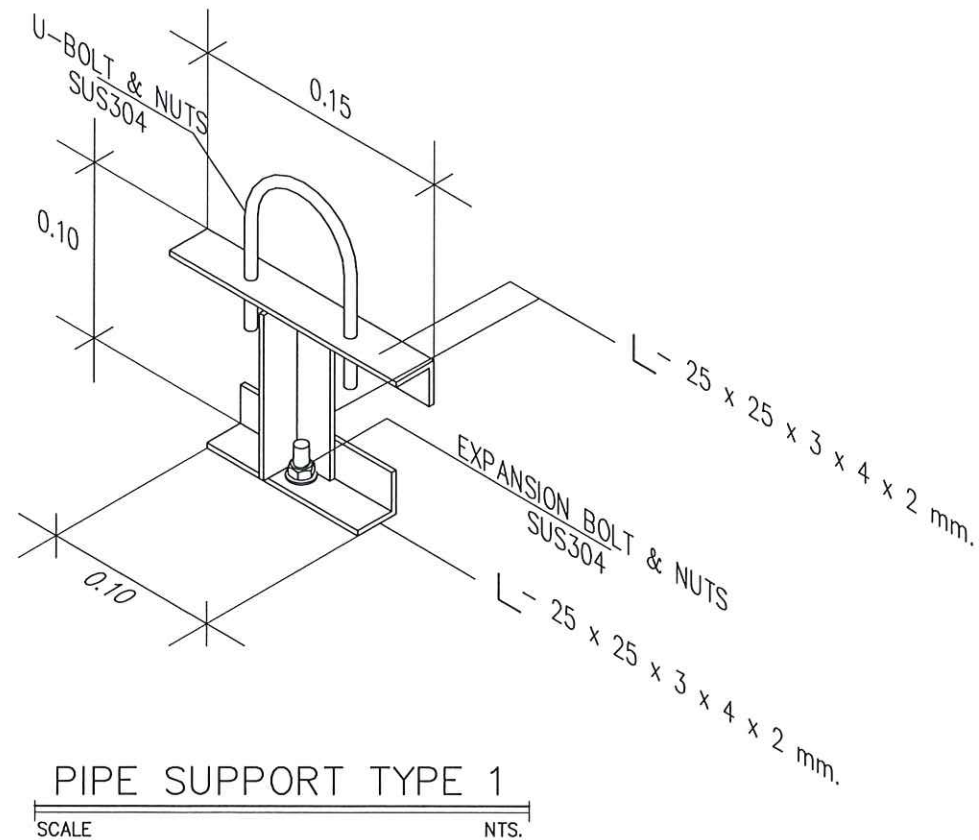

PIPE SUPPORT TYPE 1
SCALE NTS.

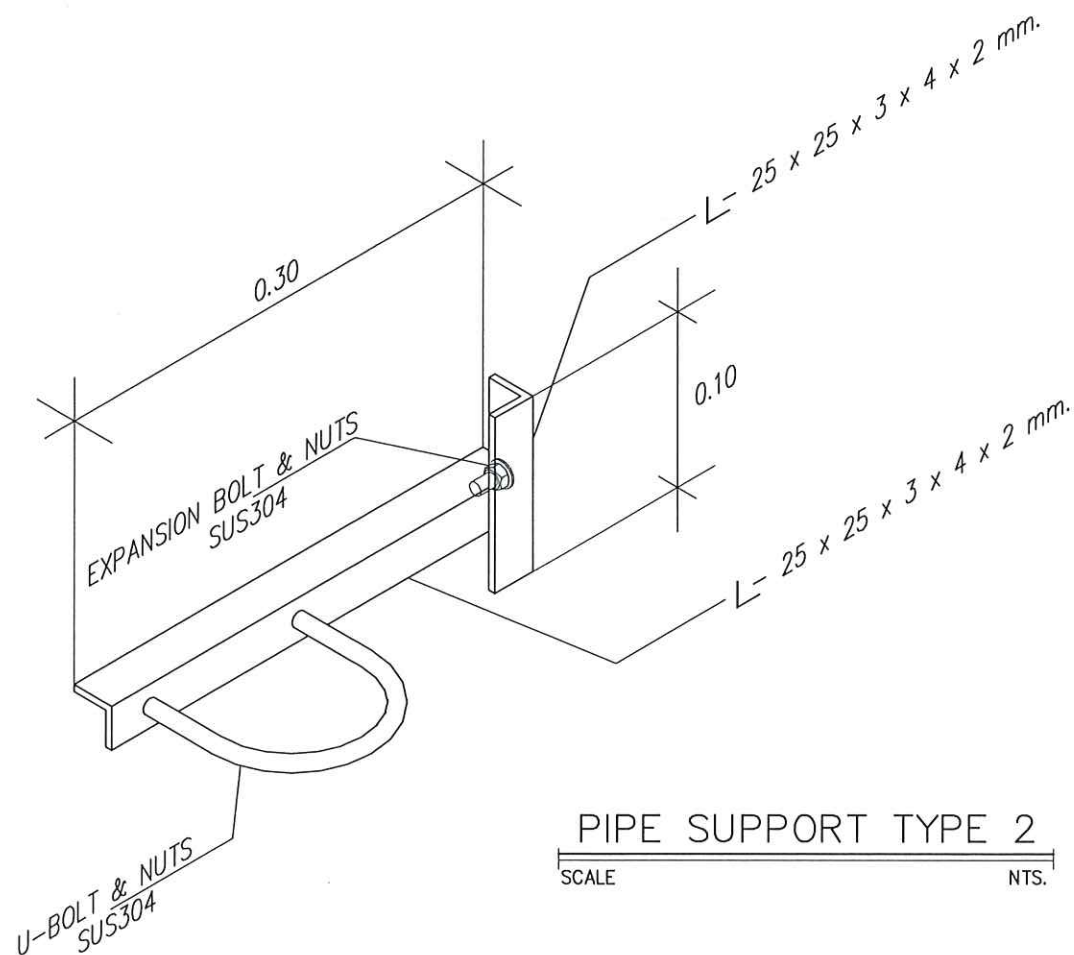

PIPE SUPPORT TYPE 2
SCALE NTS.

หมายเหตุ : ① อาจมีข้อผิดพลาดอันเกิดจากระบบจัดพิมพ์ตั้งนั้น
(ห้ามใช้เครื่องมือวัดในแบบ ให้ดูจากตัวเลขในแบบเป็นตัวกำหนดเท่านั้น)

OWNER :

PROJECT :

LOCATION :

STRUCTURE ENGINEER :

ELECTRIC ENGINEER :

SANITARY ENGINEER :

MECHANICAL ENGINEER :

DRAFT MAN :

DRAWING TITLE :

PIPE SUPPORT TYPE 1 , 2


CORRECT :

NO.	DATE	PARTICULAR
△	-	-
△	-	-
△	-	-

CHECK BY : PAGE : SN-34

SCALE : TOTAL :


DATE :

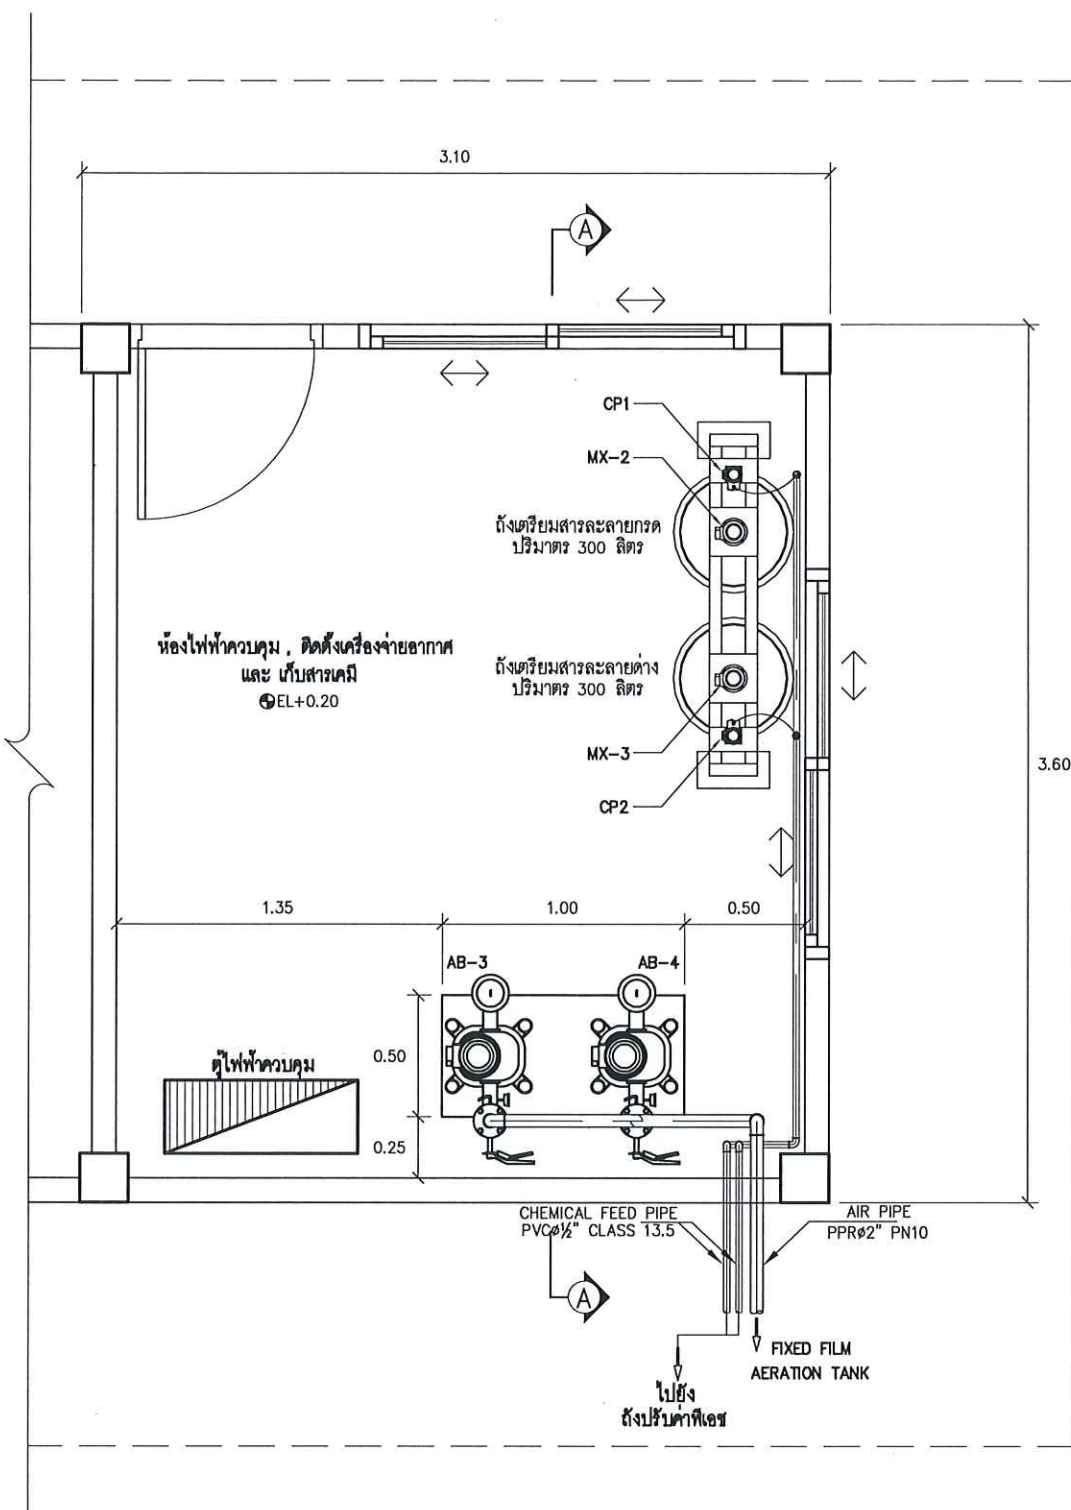

แบบแสดงตำแหน่งติดตั้งเครื่องจ่ายอากาศแบบ SILENT AIR BLOWER

SCALE A1 1:15 A3 1:30

ถังเตรียมสารละลายกรด ปริมาตร 300 ลิตร

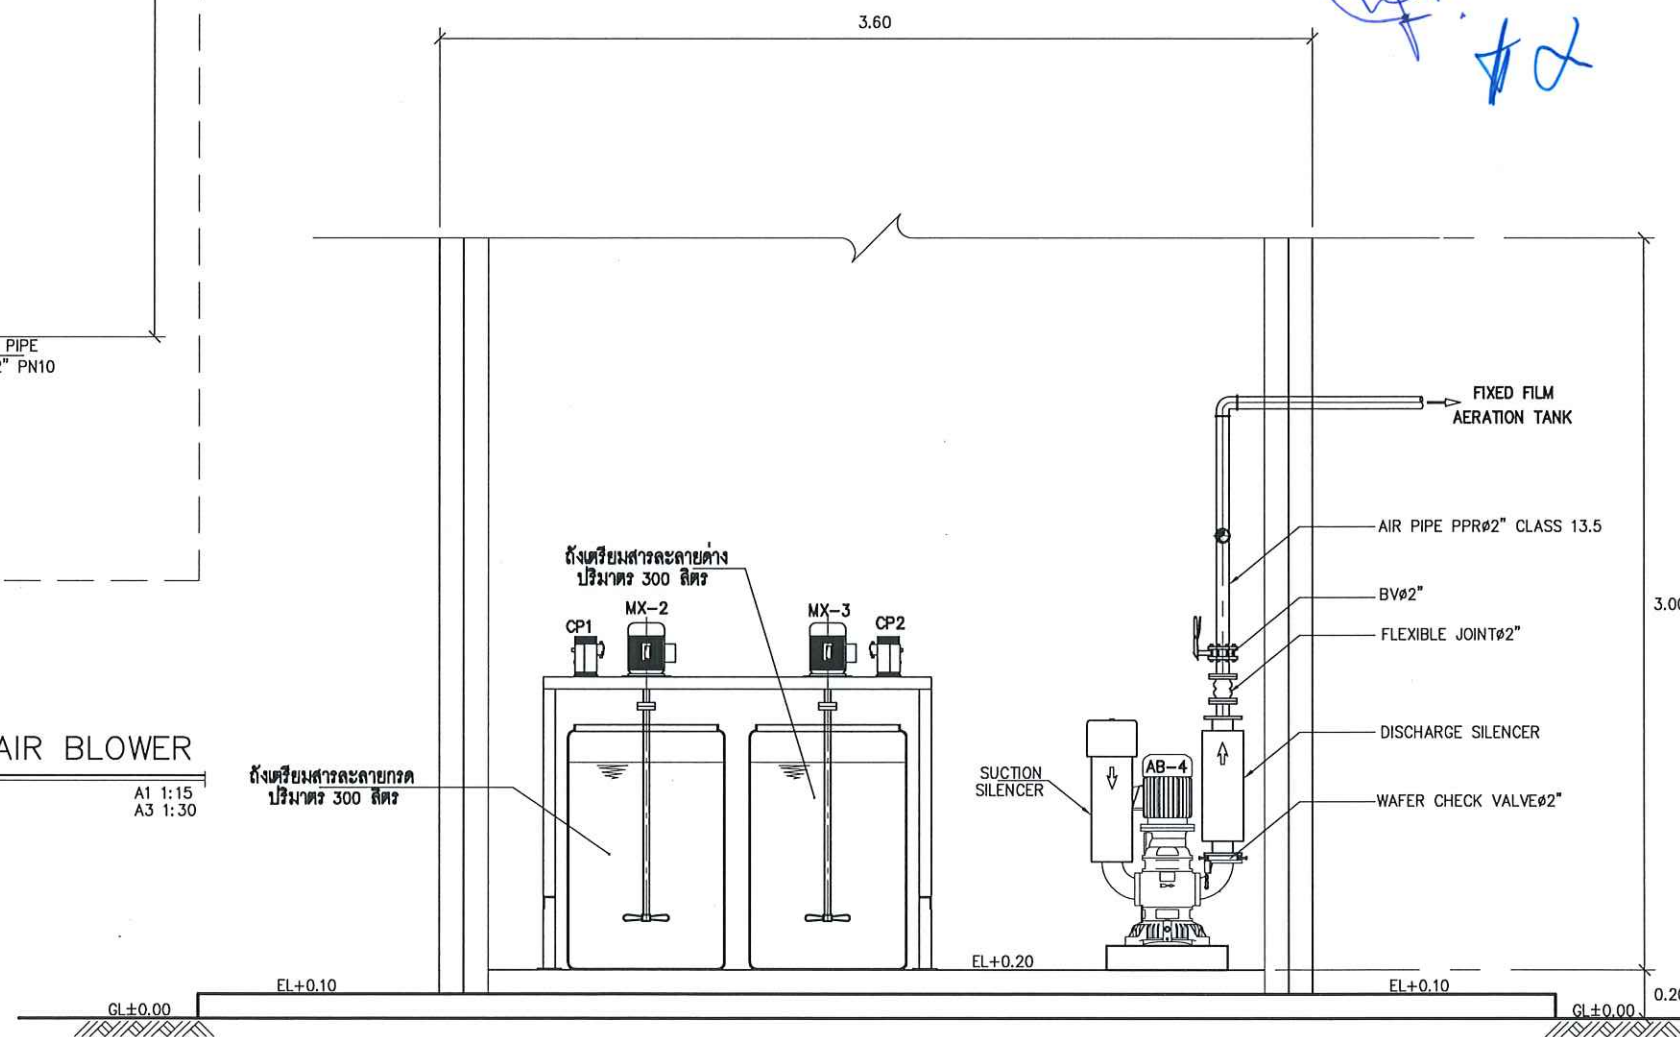

SECTION A - A

SCALE A1 1:15 A3 1:30

หมายเหตุ : ① อาจมีข้อผิดพลาดอันเกิดจากระบบจัดพิมพ์ ดังนั้น
(ห้ามใช้เครื่องมือวัดในแบบ ให้ดูจากตัวเลขในแบบเป็นตัวกำหนดเท่านั้น)

OWNER :




PROJECT :

ก่อสร้างศูนย์การเรียนรู้
การบำบัดน้ำเสียชุมชน

LOCATION :

คณะวิทยาศาสตร์ประยุกต์
มหาวิทยาลัยเทคโนโลยีพระจอมเกล้าธนบุรี
1518 ถนน ประชาอุทิศ 1 แขวงวัดท่าพระ
เขตบางกอก กรุงเทพมหานคร 10800

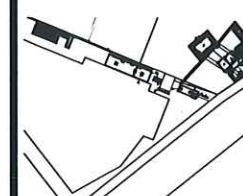

STRUCTURE ENGINEER :

นายณรงค์ เจริญศรี สด.6491

ELECTRIC ENGINEER :

นายอนุศักดิ์ สายสุริยะ สด.4228

SANITARY ENGINEER :

นาย วิฑูรย์ คำนึงธรรม สด.68

MECHANICAL ENGINEER :

ผู้ตรวจสอบ

ผู้ควบคุมงาน นายบุญส่ง คิลาภิรักษ์กุล

DRAFT MAN :




นายสิทธิพงษ์ มีนาค

DRAWING TITLE :

แบบแสดงตำแหน่งติดตั้ง
เครื่องจ่ายอากาศแบบ
SILENT AIR BLOWER

CORRECT :

NO.	DATE	PARTICULAR
△	-	-
△	-	-
△	-	-
CHECK BY :		PAGE : SN-35
SCALE : A1 1:15 A3 1:30		TOTAL :
DATE :		

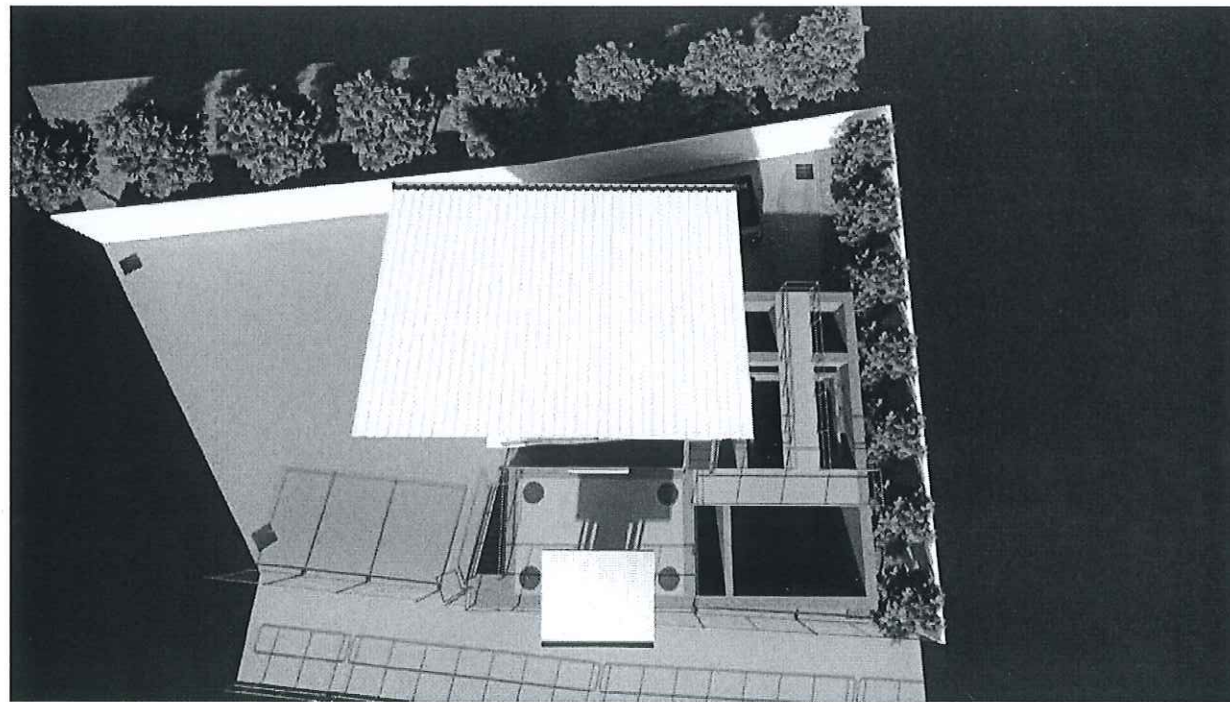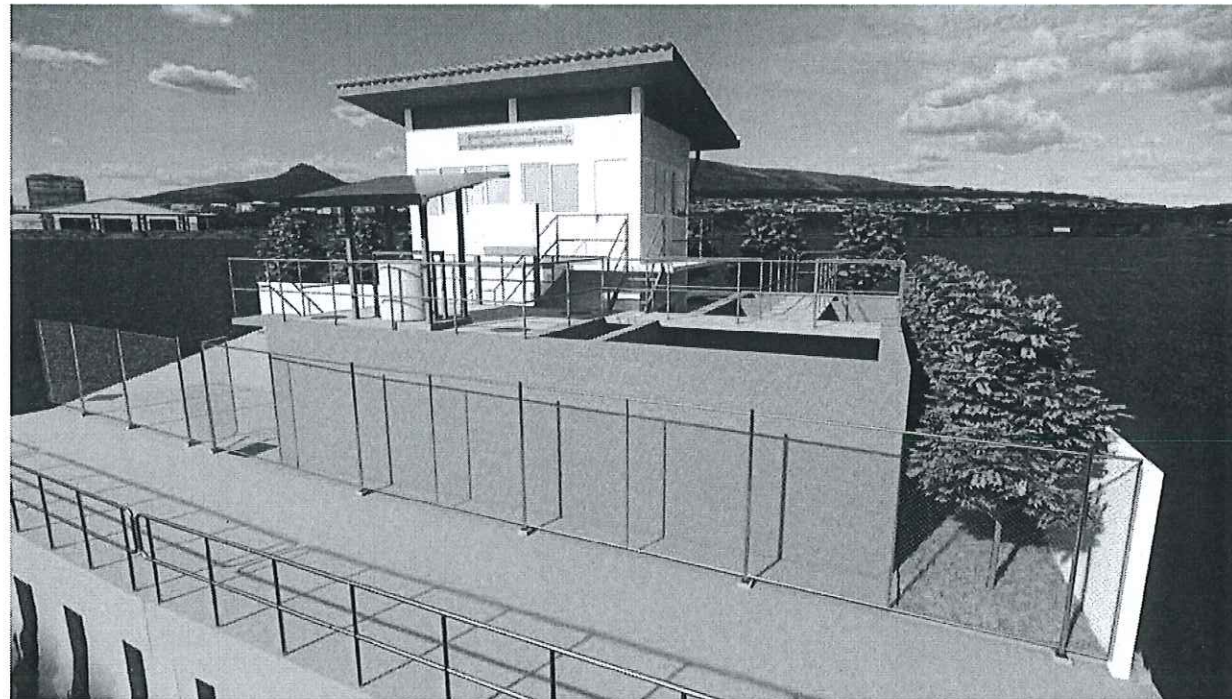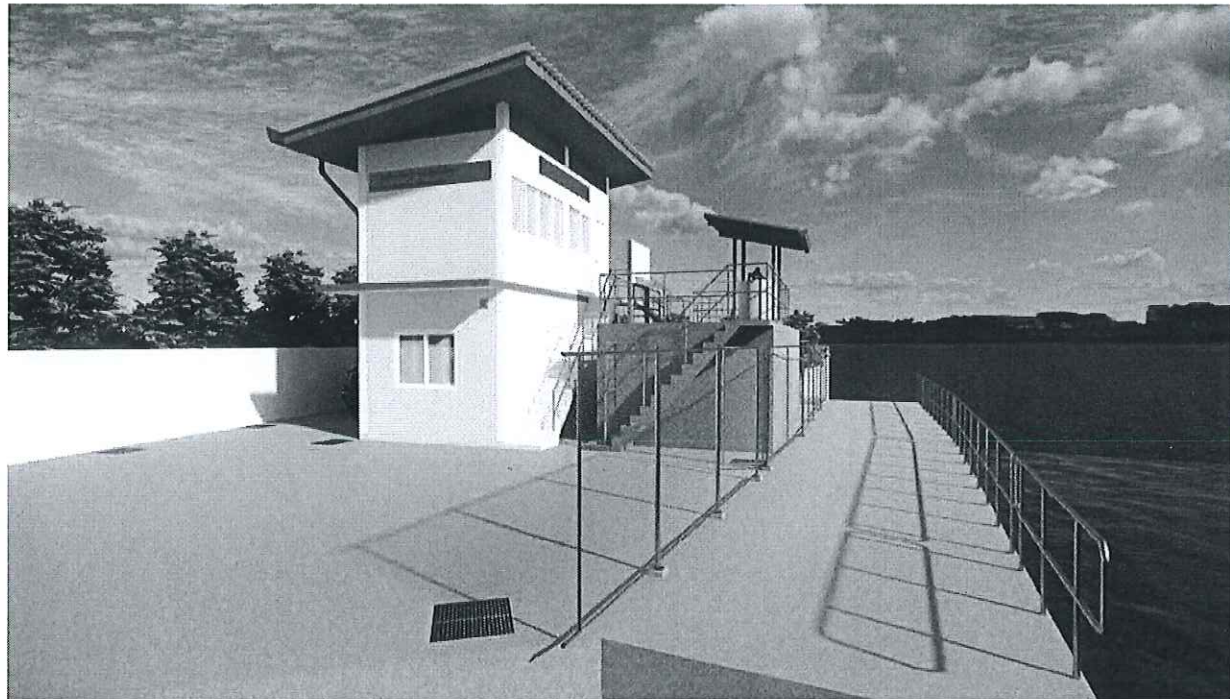

2/2/2564
 3/20/2564
 2/2/2564

รูป 3 มิติ ศูนย์การเรียนรู้การบำบัดน้ำเสียจากสารเคมี รูปที่ 1 , 2 , 3
 SCALE NTS.

หมายเหตุ : ① อาจมีข้อผิดพลาดอันเกิดจากระบบจัดพิมพ์ ดังนั้น
 (ห้ามใช้เครื่องมือวัดแบบ ให้ดูจากตัวเลขในแบบเป็นตัวกำหนดเท่านั้น)

OWNER :

PROJECT :

LOCATION :

STRUCTURE ENGINEER :

ELECTRIC ENGINEER :

SANITARY ENGINEER :

MECHANICAL ENGINEER :

DRAFT MAN :

DRAWING TITLE :



CORRECT :

NO.	DATE	PARTICULAR
△	-	-
△	-	-
△	-	-

CHECK BY : PAGE : SN-36

SCALE : TOTAL :

DATE :

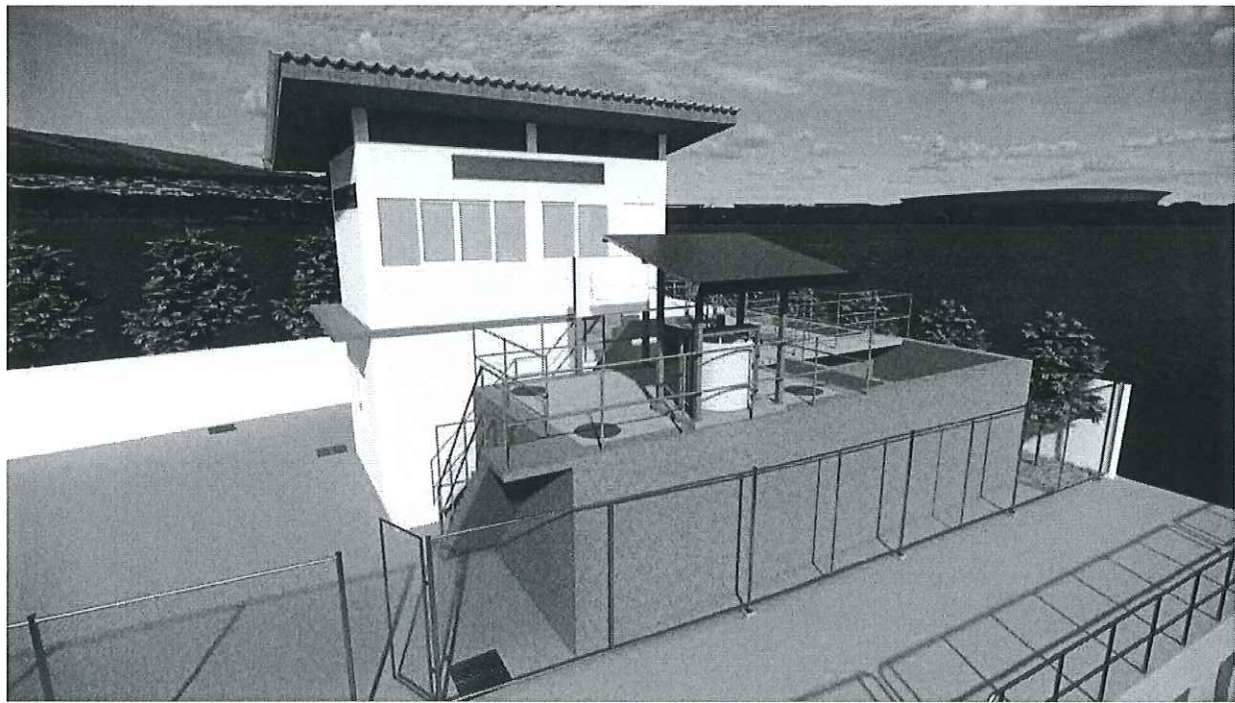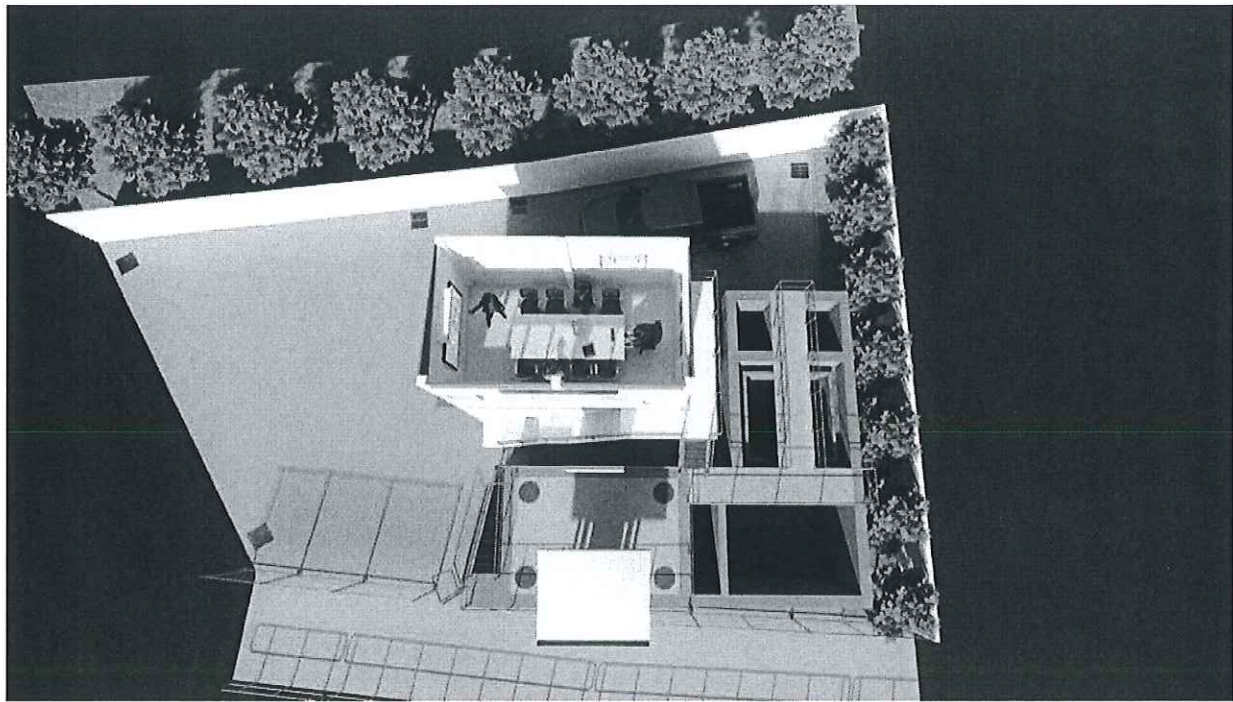

รูป 3 มิติ ศูนย์การเรียนรู้การบำบัดน้ำเสียจากสารเคมี รูปที่ 4 , 5 , 6

SCALE _____ NTS.

Handwritten notes in Thai script, including a signature and the word 'ตรวจสอบ' (Check).

หมายเหตุ : ① อาจมีข้อผิดพลาดอันเกิดจากระบบจัดพิมพ์ตั้งนั้น
(ห้ามใช้เครื่องมือวัดในแบบ ให้ดูจากตัวเลขในแบบเป็นตัวกำหนดเท่านั้น)

OWNER :

PROJECT :

LOCATION :

STRUCTURE ENGINEER :

ELECTRIC ENGINEER :

SANITARY ENGINEER :

MECHANICAL ENGINEER :

DRAFT MAN :

DRAWING TITLE :


CORRECT :

NO.	DATE	PARTICULAR
△	-	-
△		
△		

CHECK BY : _____ PAGE : SN-37

SCALE : _____ TOTAL : _____

DATE : _____

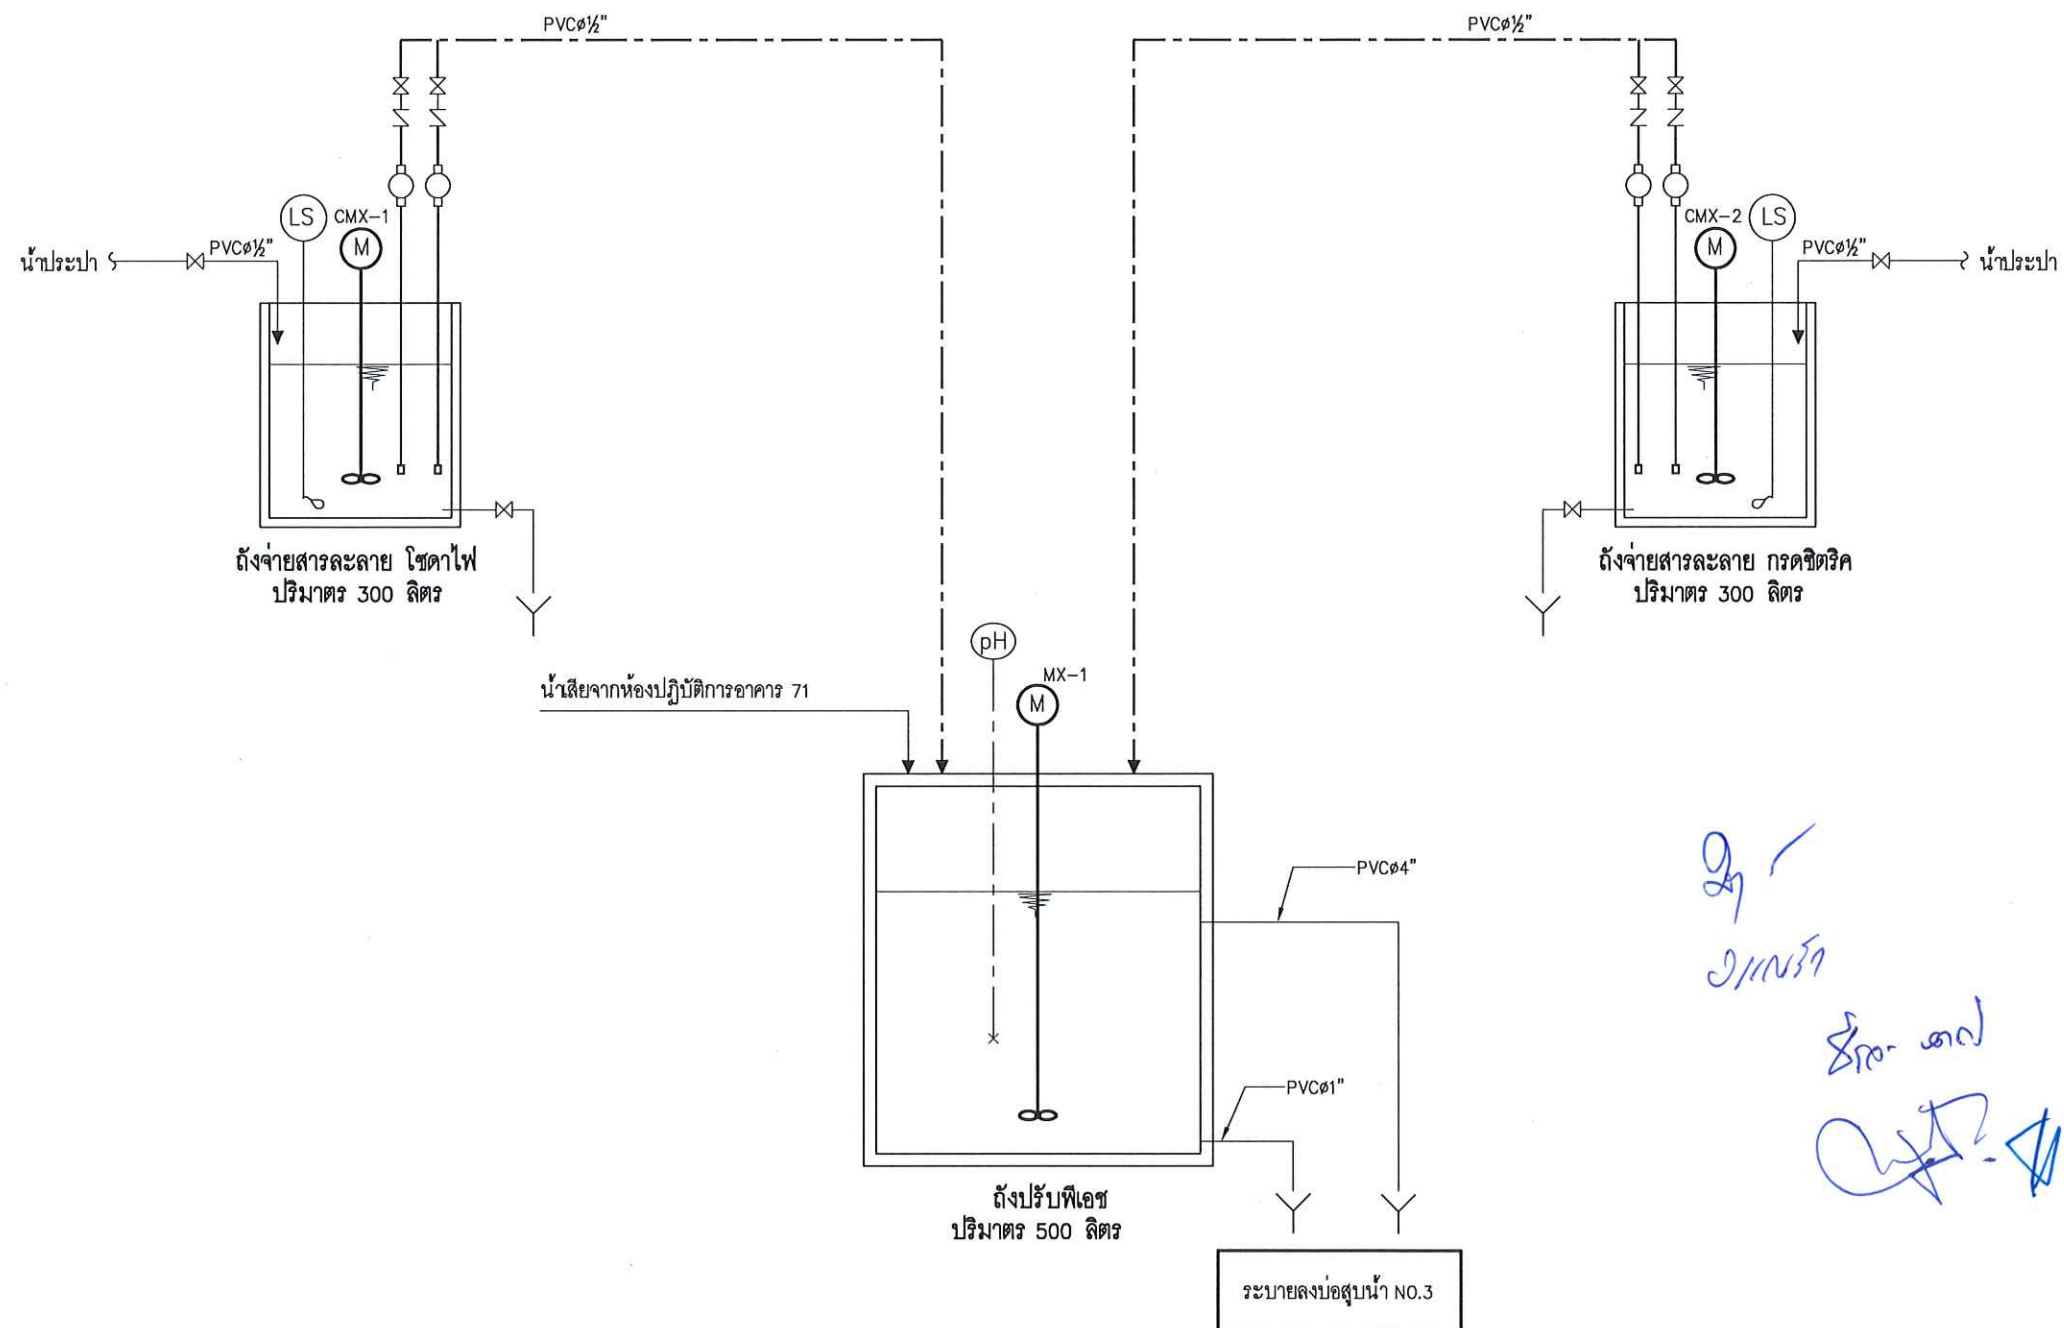

ผังกระบวนการปรับพีเอช น้ำเสียจากห้องปฏิบัติการอาคาร 71

หมายเหตุ : ① อาจมีข้อผิดพลาดอันเกิดจากระบบจัดพิมพ์ตั้งนั้น
(ห้ามใช้เครื่องมือวัดในแบบ ให้ดูจากตัวเลขในแบบเป็นตัวกำหนดเท่านั้น)

OWNER :




PROJECT :

ก่อสร้างศูนย์การศึกษานู๋
การปรับน้ำเสียจากอาคาร

LOCATION :

คณะวิทยาศาสตร์ประยุกต์
มหาวิทยาลัยเทคโนโลยีพระจอมเกล้าพระนครเหนือ
1518 ถนน ประชาชนบุรี 1 แขวงวัดแก้ว
เขตบางเขน กรุงเทพมหานคร 10600

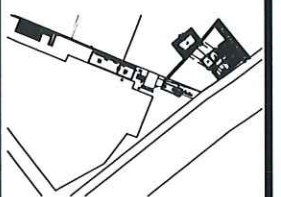

STRUCTURE ENGINEER :

นายณรงค์ ศรีภูมิ ๕๐6491

ELECTRIC ENGINEER :

นายอนุภาณี ศาสตรฐะ สทท 4228

SANITARY ENGINEER :

นาย วิษณุ ดันดิธรรม ๕๕68

MECHANICAL ENGINEER :

ผู้ตรวจสอบ

ผู้ควบคุมการก่อสร้าง บ่อสูบ ศึกษาศาสตร์

DRAFT MAN :


นายศิริพงษ์ วัฒนชัย

DRAWING TITLE :

ผังกระบวนการปรับพีเอช
น้ำเสียจากห้องปฏิบัติ
อาคาร 71


CORRECT :

NO.	DATE	PARTICULAR
△	-	-
△	-	-
△	-	-
CHECK BY :		PAGE : SN-38
SCALE :		TOTAL :
DATE :		

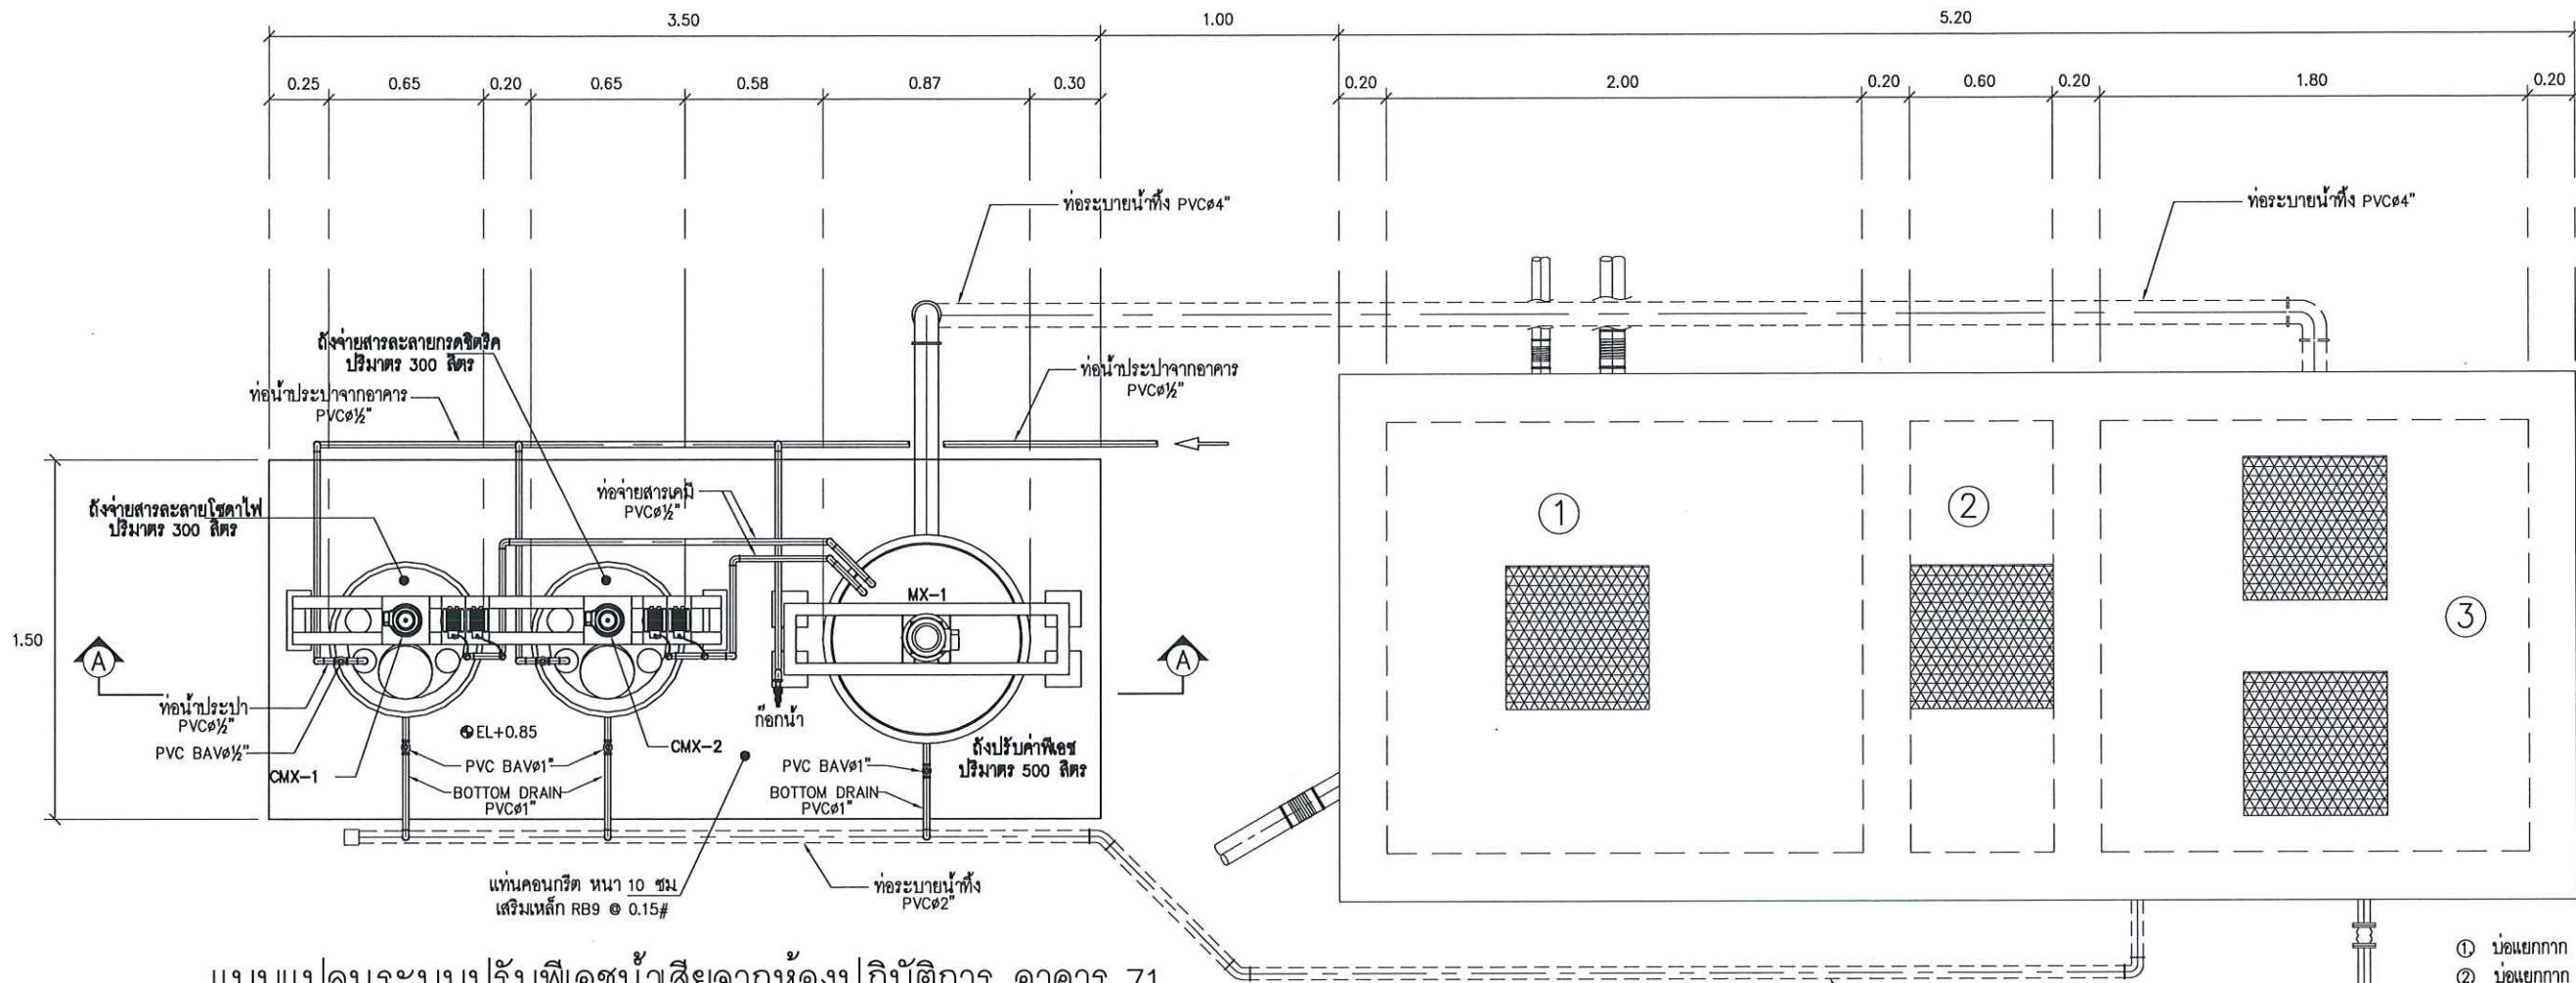


แบบแปลนระบบปรับพีเอชน้ำเสียจากห้องปฏิบัติการ อาคาร 71

SCALE A1 1:15 A3 1:30

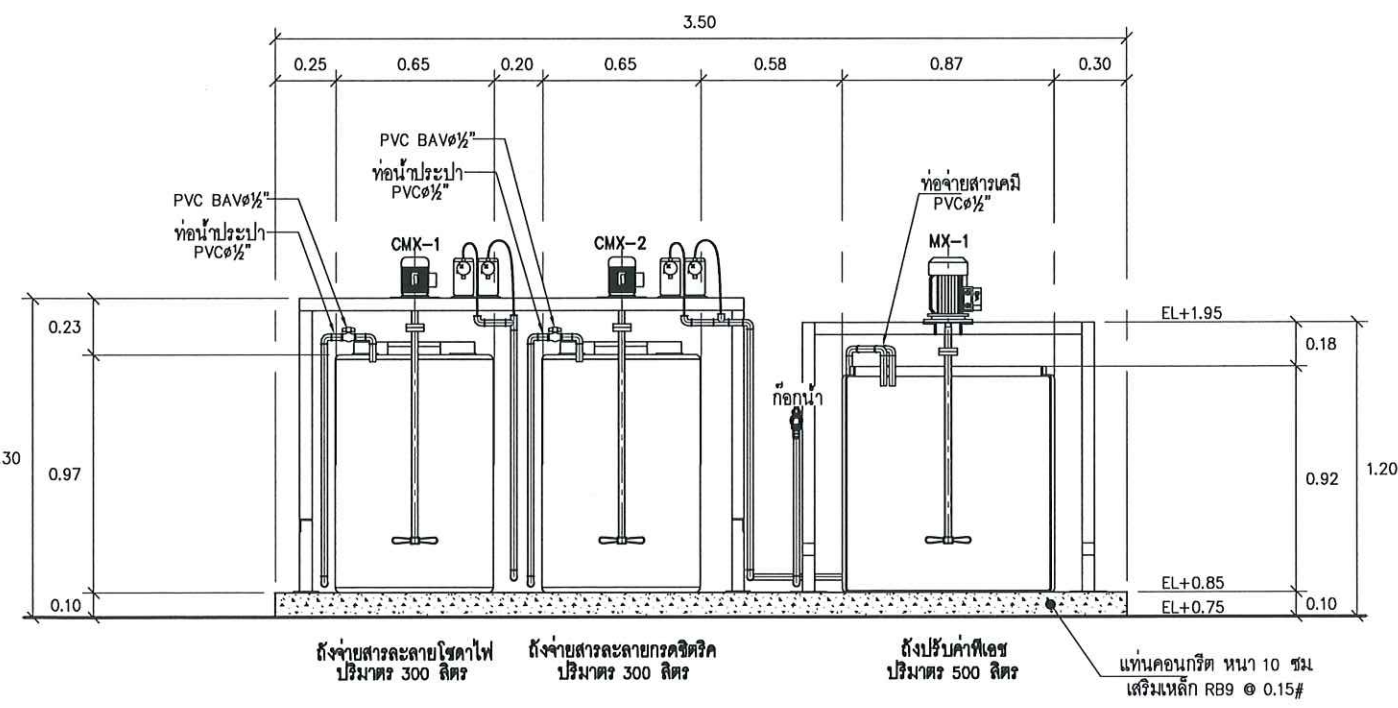

SECTION A - A

SCALE A1 1:15 A3 1:30

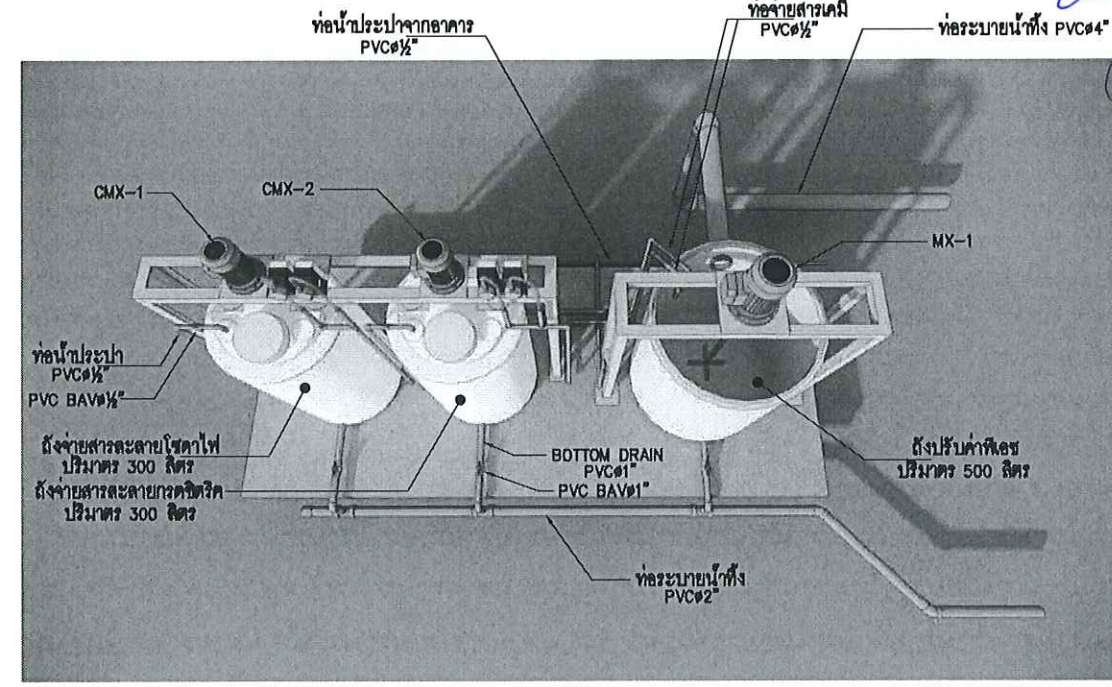

รูป 3 มิติระบบปรับพีเอชน้ำเสียจากห้องปฏิบัติการ อาคาร 71

OWNER :

PROJECT :

LOCATION :

STRUCTURE ENGINEER :

ELECTRIC ENGINEER :

SANITARY ENGINEER :

MECHANICAL ENGINEER :

DRAFT MAN :

DRAWING TITLE :


CORRECT :

NO.	DATE	PARTICULAR
1		
2		
3		

CHECK BY : PAGE : SN-39

SCALE : A1 1:15 A3 1:30 TOTAL :

DATE :

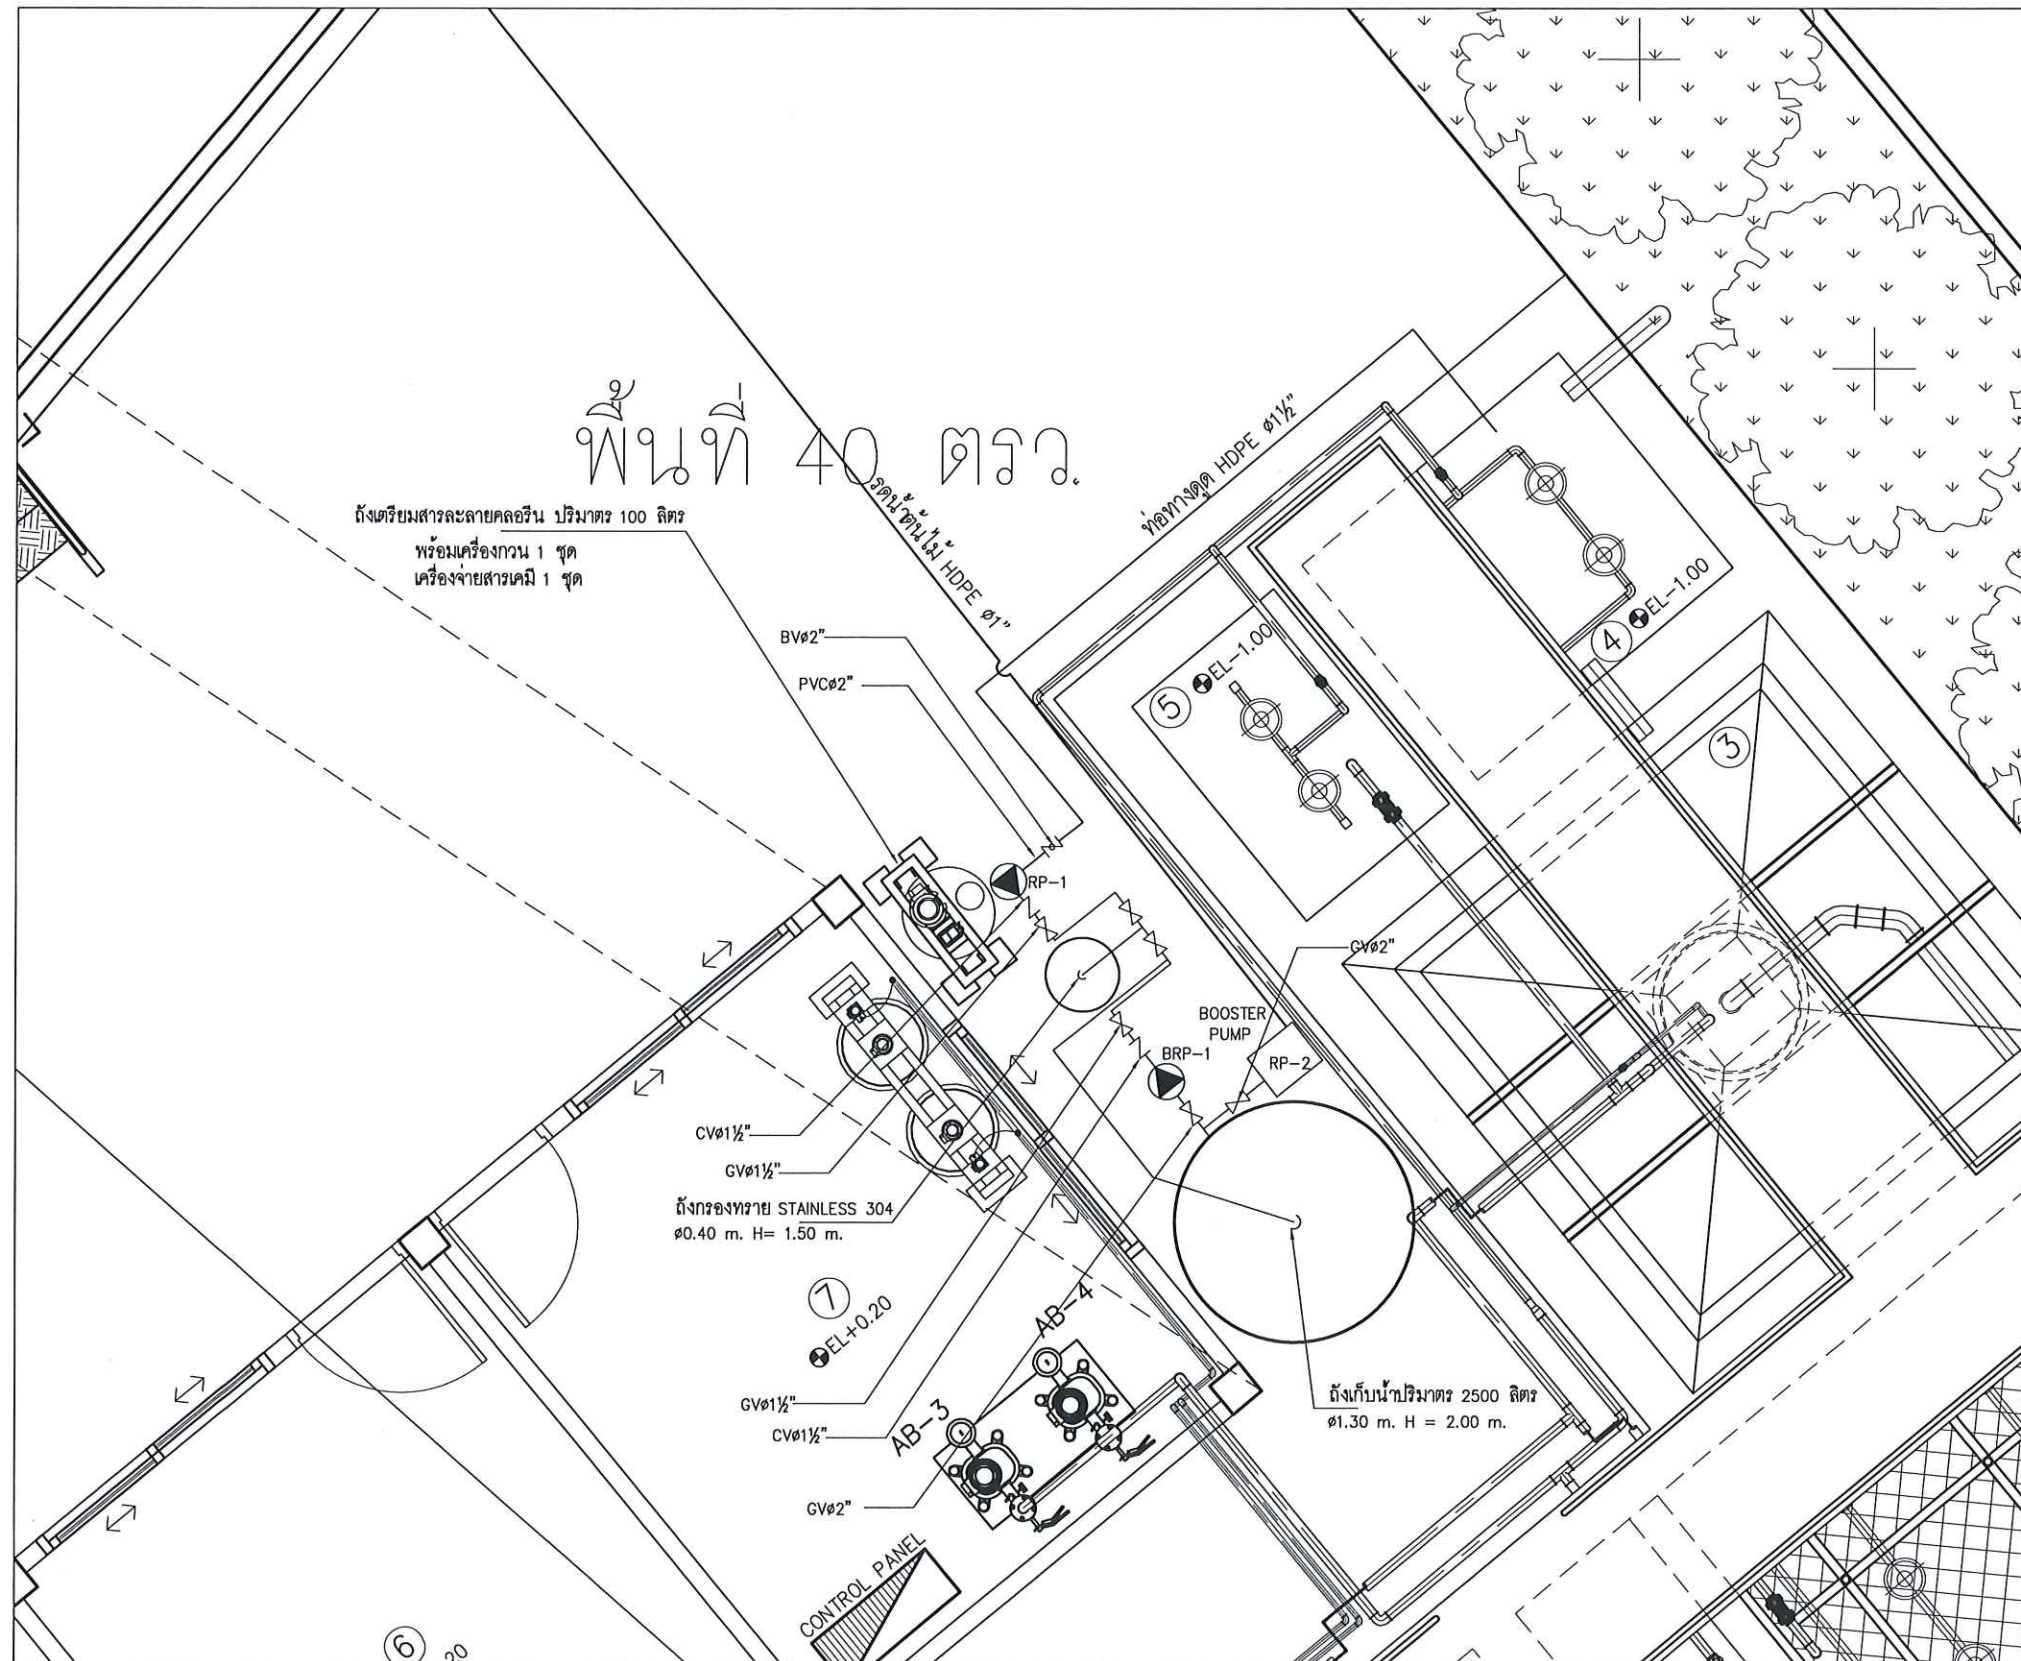

แบบขยายระบบผลิต REUSE

SCALE

A1 1:20
A3 1:40

Handwritten signature and initials in blue ink.

หมายเหตุ : ① อาจมีข้อผิดพลาดอันเกิดจากระบบจัดพิมพ์ ดังนั้น
(ห้ามใช้เครื่องมือวัดในแบบ ให้ดูจากตัวเลขในแบบเป็นตัวกำหนดเท่านั้น)

OWNER :

PROJECT :

LOCATION :

STRUCTURE ENGINEER :

ELECTRIC ENGINEER :

SANITARY ENGINEER :

MECHANICAL ENGINEER :

DRAFT MAN :

DRAWING TITLE :


CORRECT :

NO.	DATE	PARTICULAR
△		
△		
△		

CHECK BY : PAGE : SN-40

SCALE : A1 1:20 TOTAL :
A3 1:40

DATE :

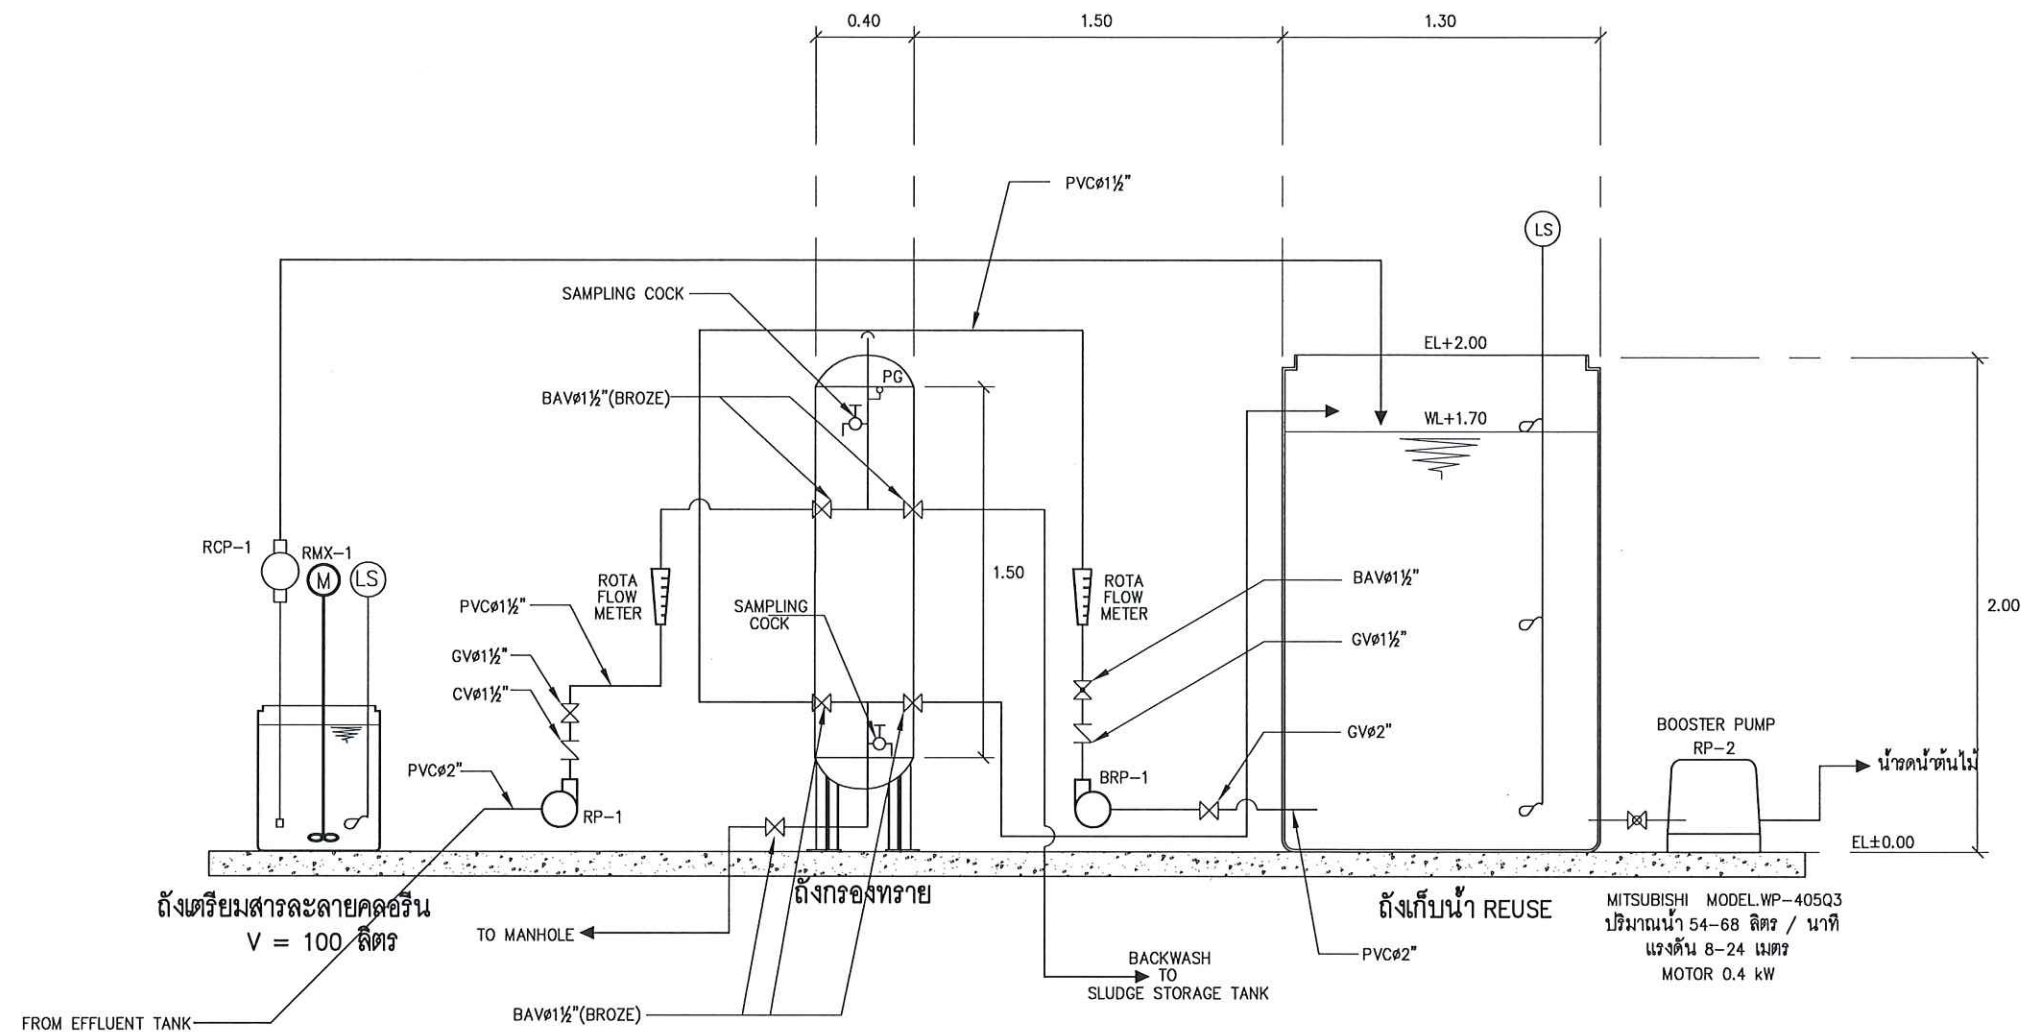

รูปตัดระบบผลิตน้ำ REUSE

SCALE A1 1:15 A3 1:30

หมายเหตุ : ① อาจมีข้อผิดพลาดอันเกิดจากระบบจัดพิมพ์ ดังนั้น
(ห้ามใช้เครื่องมือวัดในแบบ ให้ดูจากตัวเลขในแบบเป็นตัวกำหนดเท่านั้น)

OWNER :




PROJECT :

ก่อสร้างศูนย์การวิจัย
การบำบัดน้ำเสียจากคหณ

LOCATION :

คณะวิทยาศาสตร์และเทคโนโลยีพระจอมเกล้าพระนครเหนือ
1518 ถนน ประชาชนบุรี 1 แขวงจตุจักร
เขตบางเขน กรุงเทพมหานคร 10800

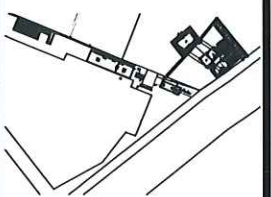

STRUCTURE ENGINEER :

นายณรงค์ เจริญดี ศศ.6491

ELECTRIC ENGINEER :

นายอนุชาติ สายสุริยะ ศศก. 4228

SANITARY ENGINEER :

นาย วิชาญ คำนวณ ศศ.68

MECHANICAL ENGINEER :

ผู้ตรวจเช็ค
ผู้ควบคุมการก่อสร้าง บ่อฝังกลบ

DRAFT MAN :

นายศิริพงษ์ มีนชัย

DRAWING TITLE :

รูปตัดระบบผลิตน้ำ REUSE

CORRECT :

NO.	DATE	PARTICULAR
△	-	-
△	-	-
△	-	-
CHECK BY :		PAGE : SN-41
SCALE A1 1:15 A3 1:30		TOTAL :
DATE :		